



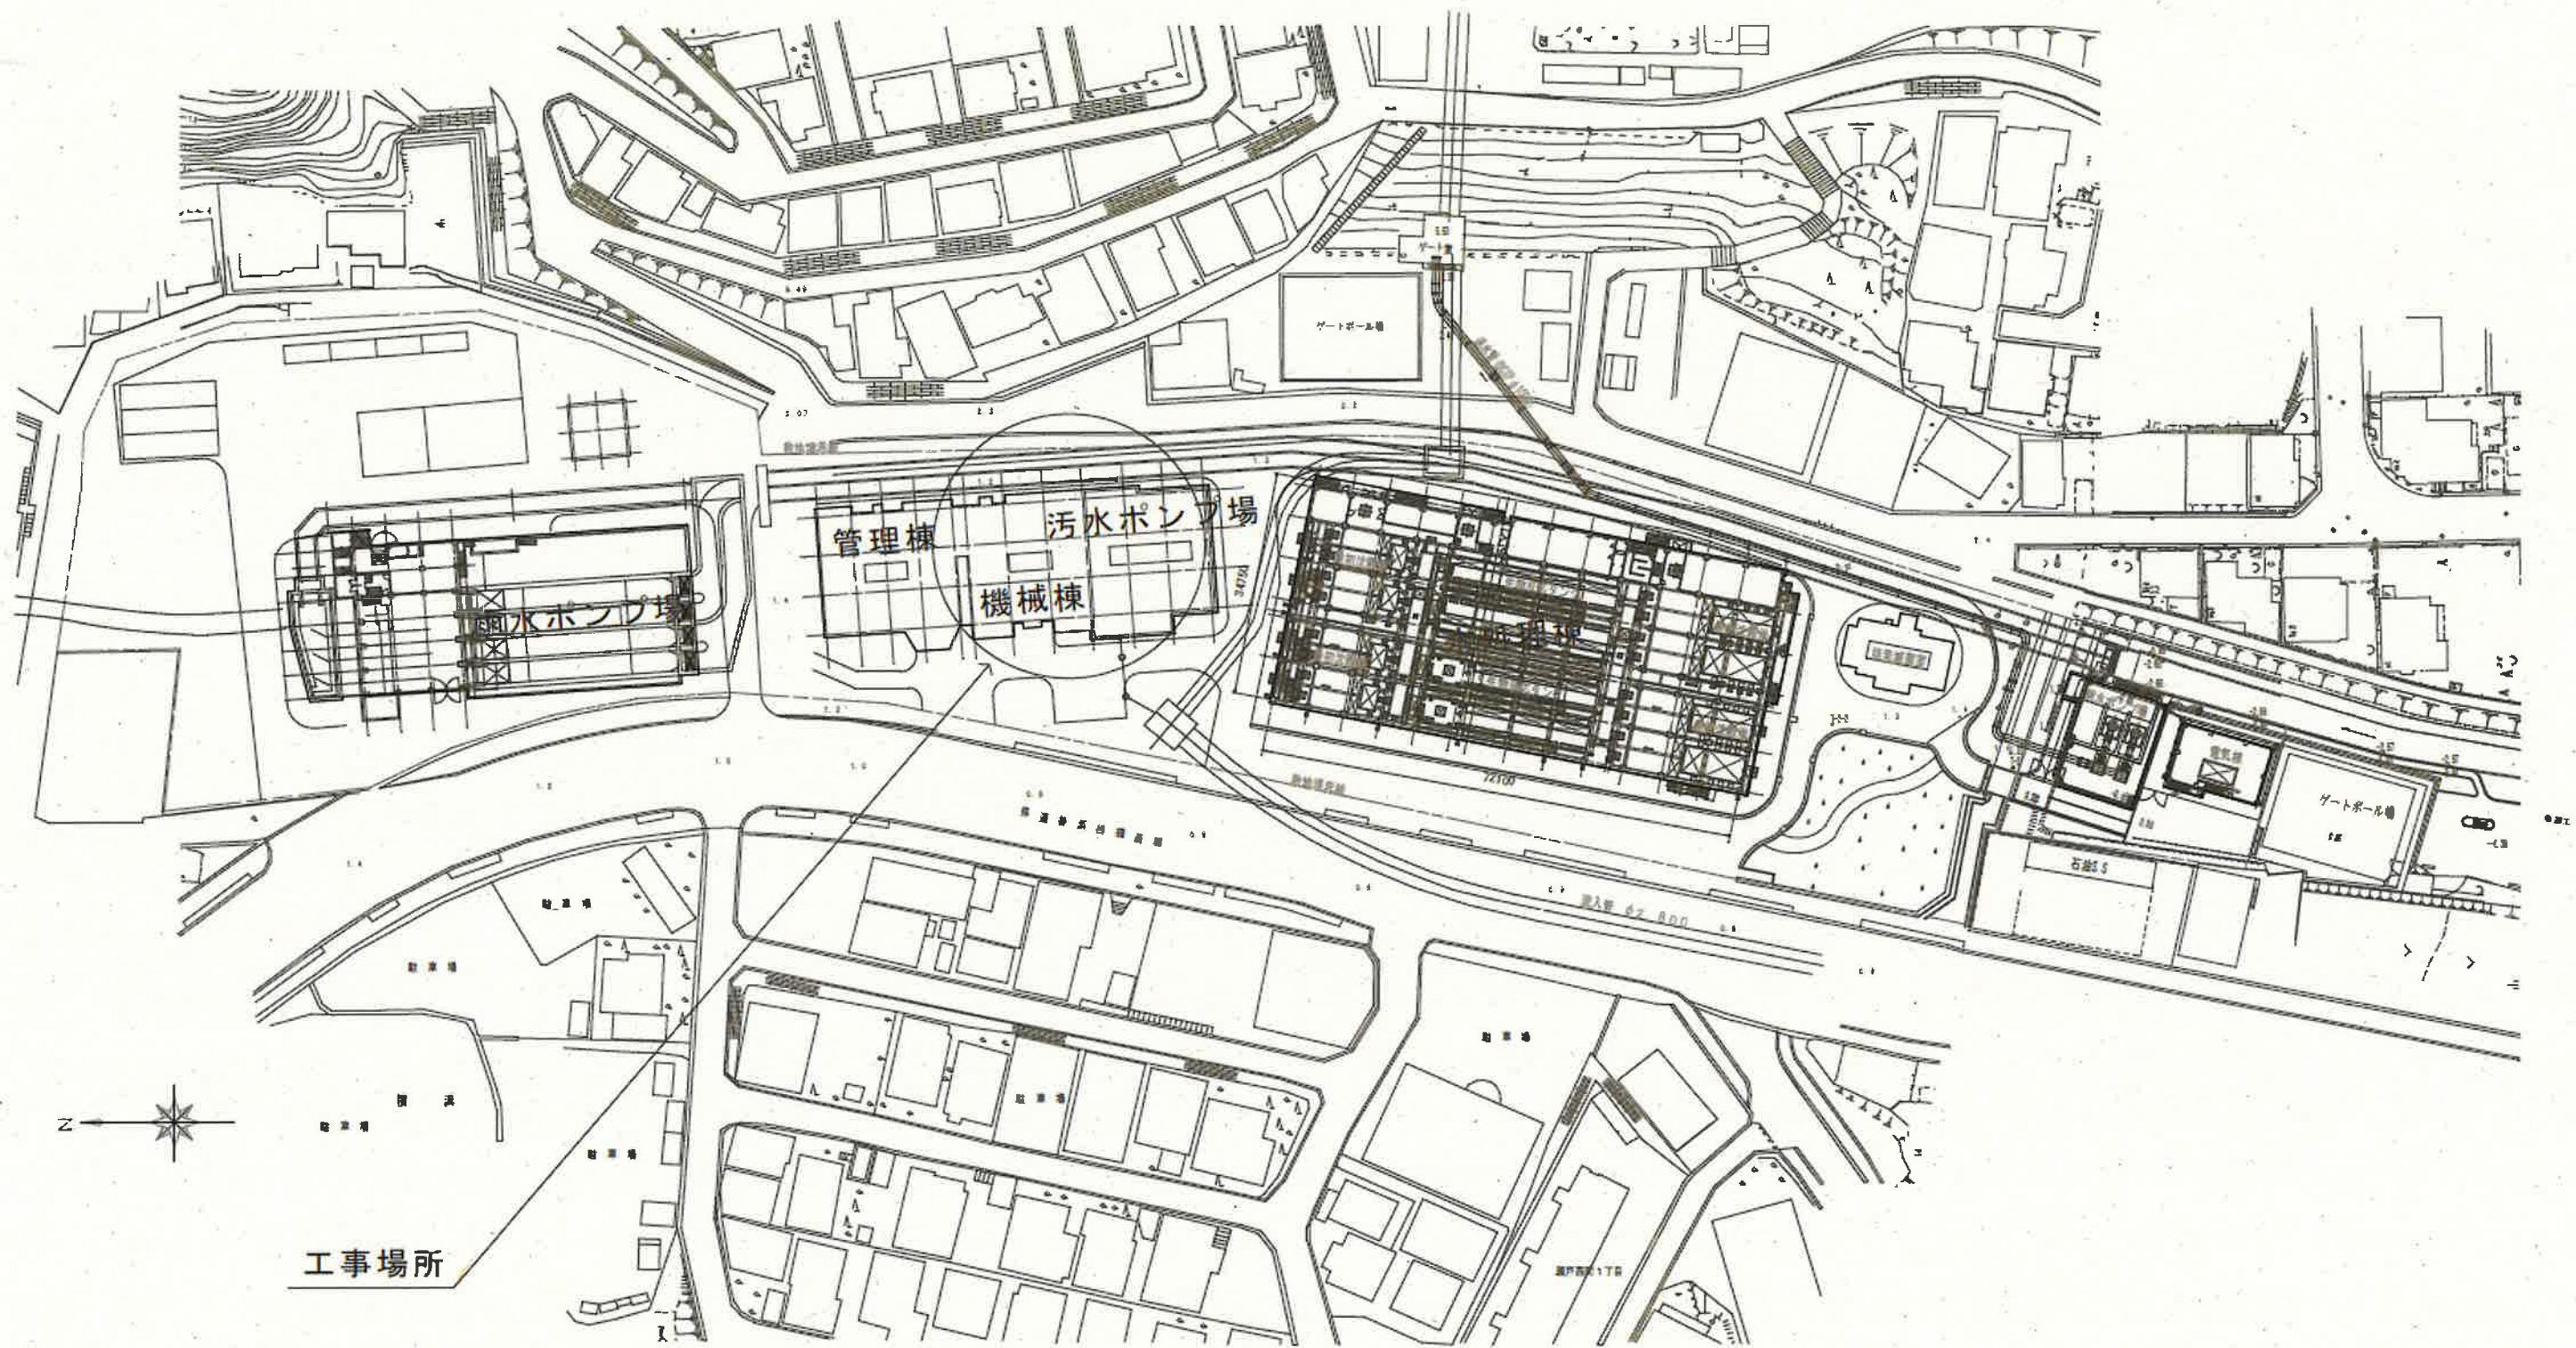

瀬戸水再生センター

工事名	瀬戸水再生センターNo.1・2分離液返送ポンプ更新工事(R8-1)					
名称	一般平面図					図面No. 1/4
縮尺	NON	課長	課長補佐	係長	設計	検図
令和8年度		栗田	澤田	森近	泉	河添
下水道施設管理課						

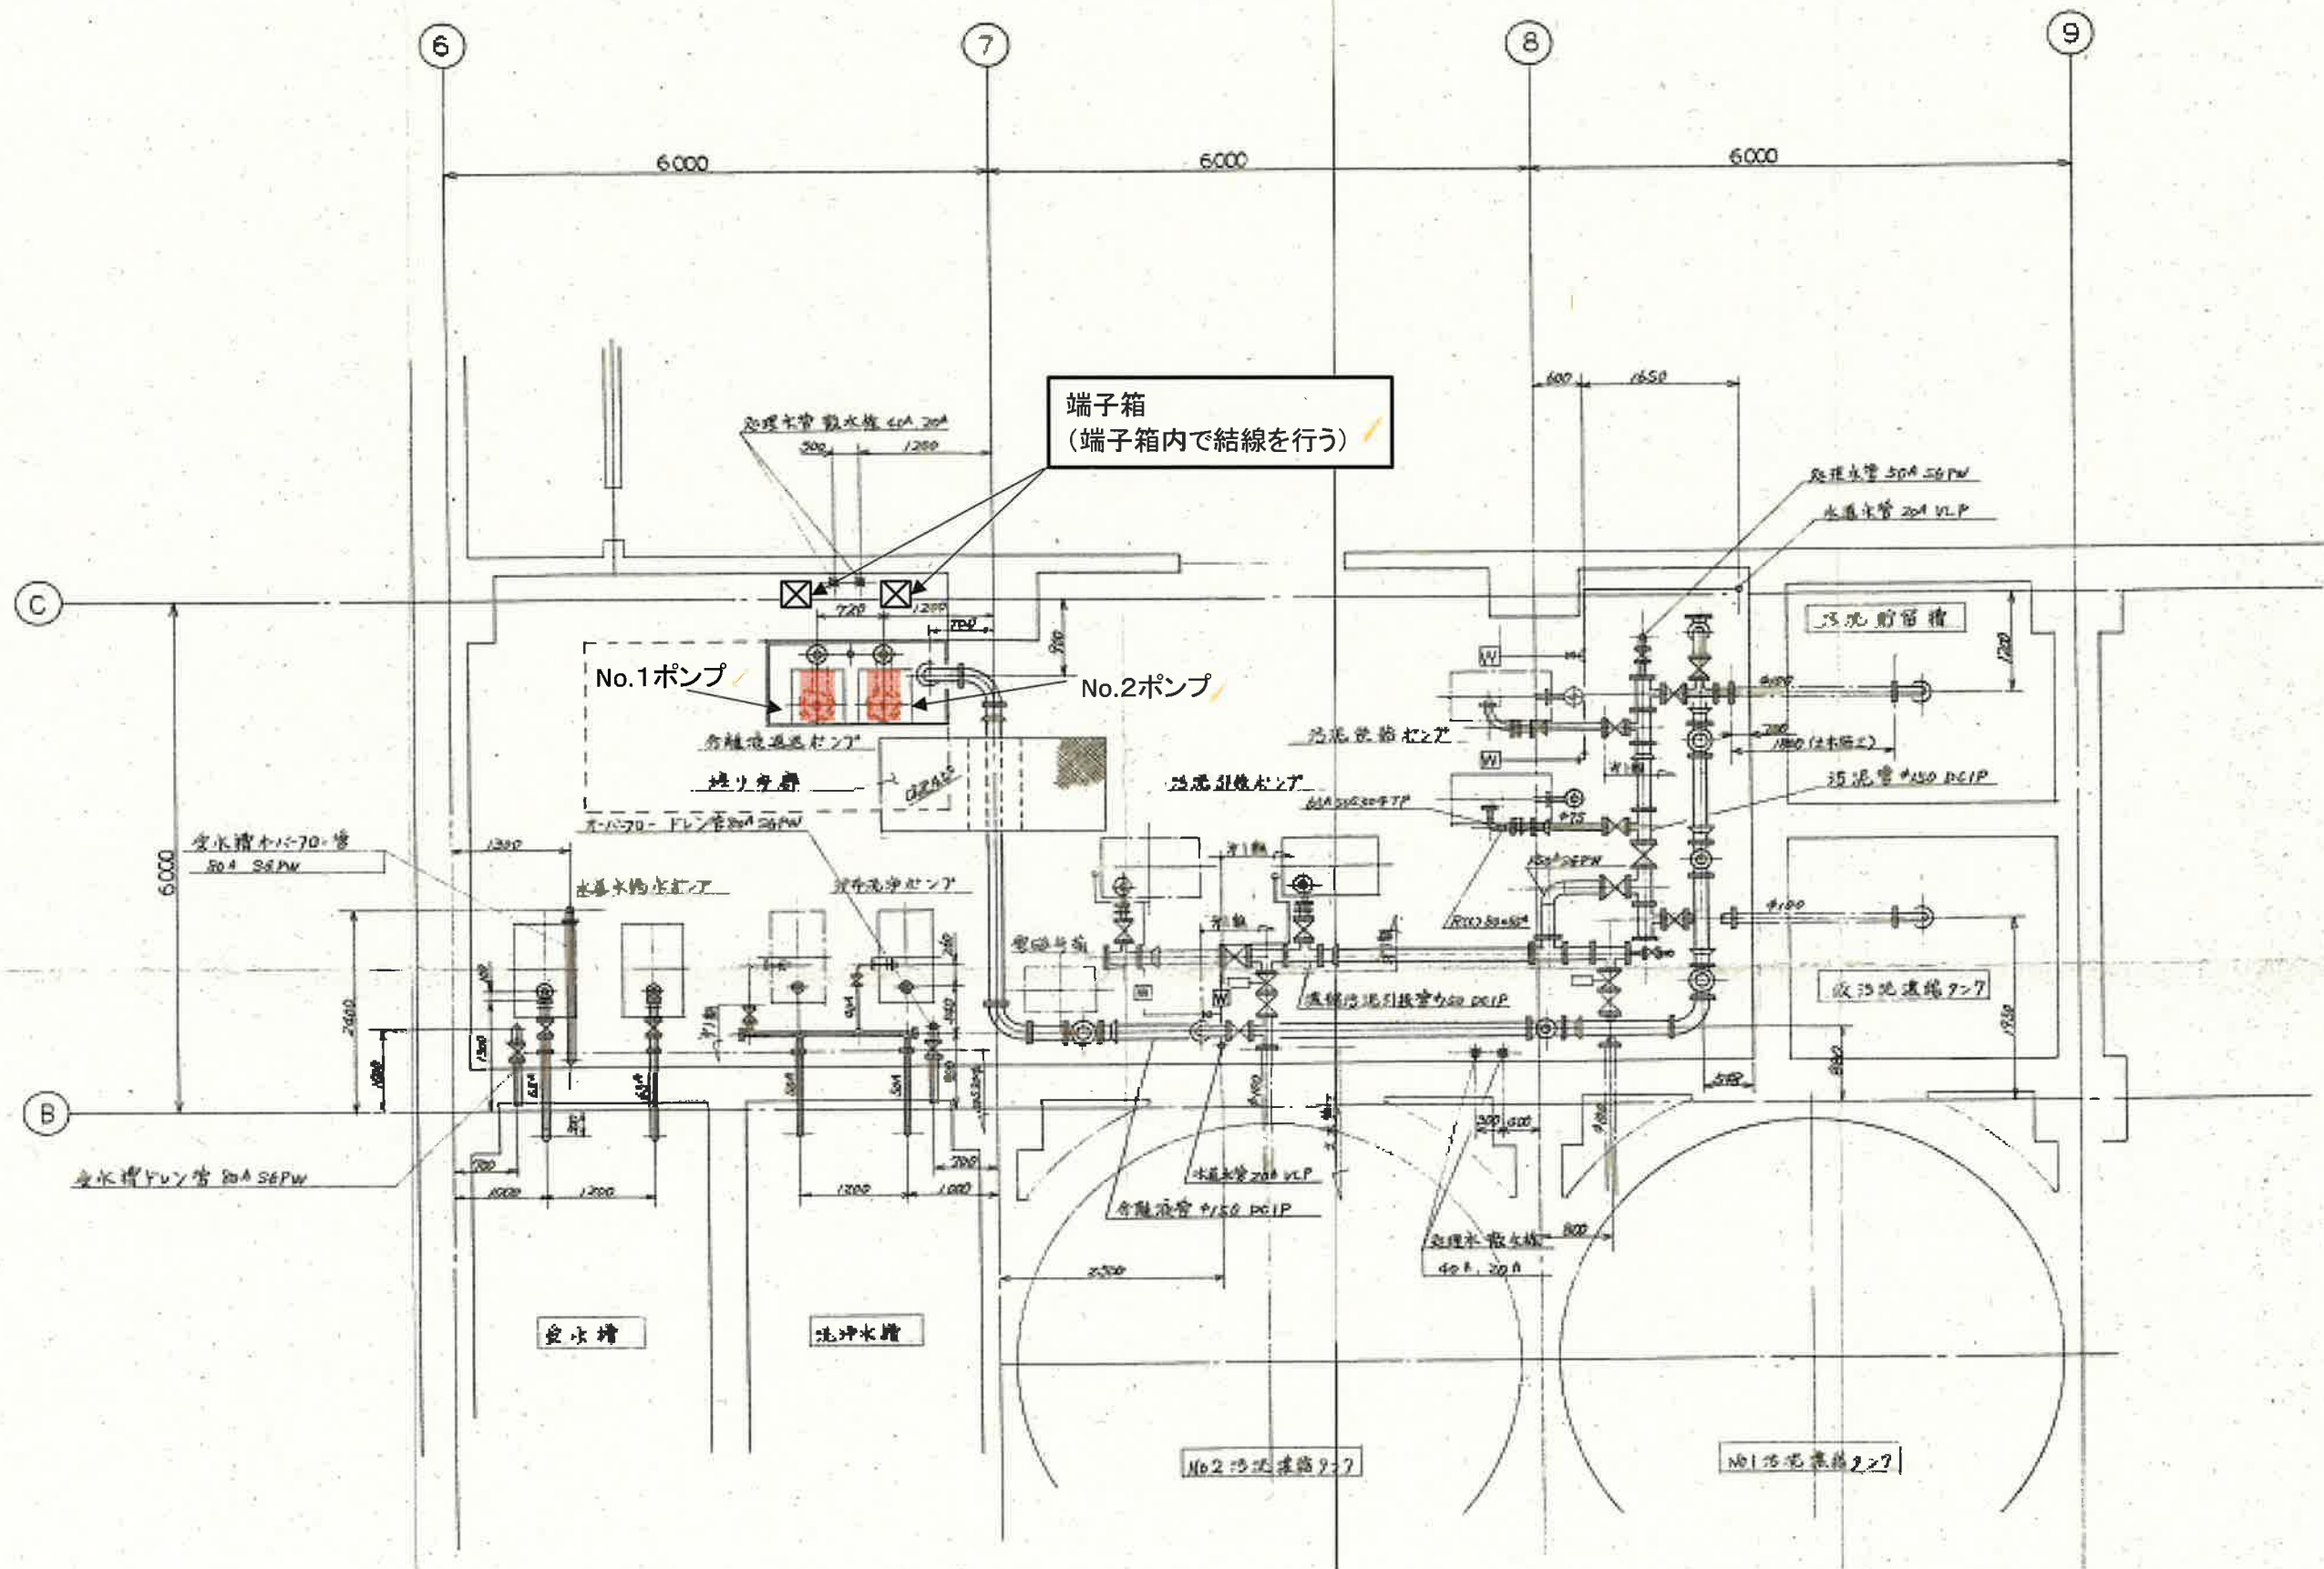


着色部: 今回工事範囲を示す

工事名	瀬戸水再生センターNo.1・2分離液返送ポンプ更新工事(R8-1)					
名称	平面図					図面No. 2/4
縮尺	NON	課長	課長補佐	係長	設計	検図
令和8年度		栗田	澤田	森近	泉	河添
下水道施設管理課						


外形寸法図

CN100-P80B ~~P100B~~

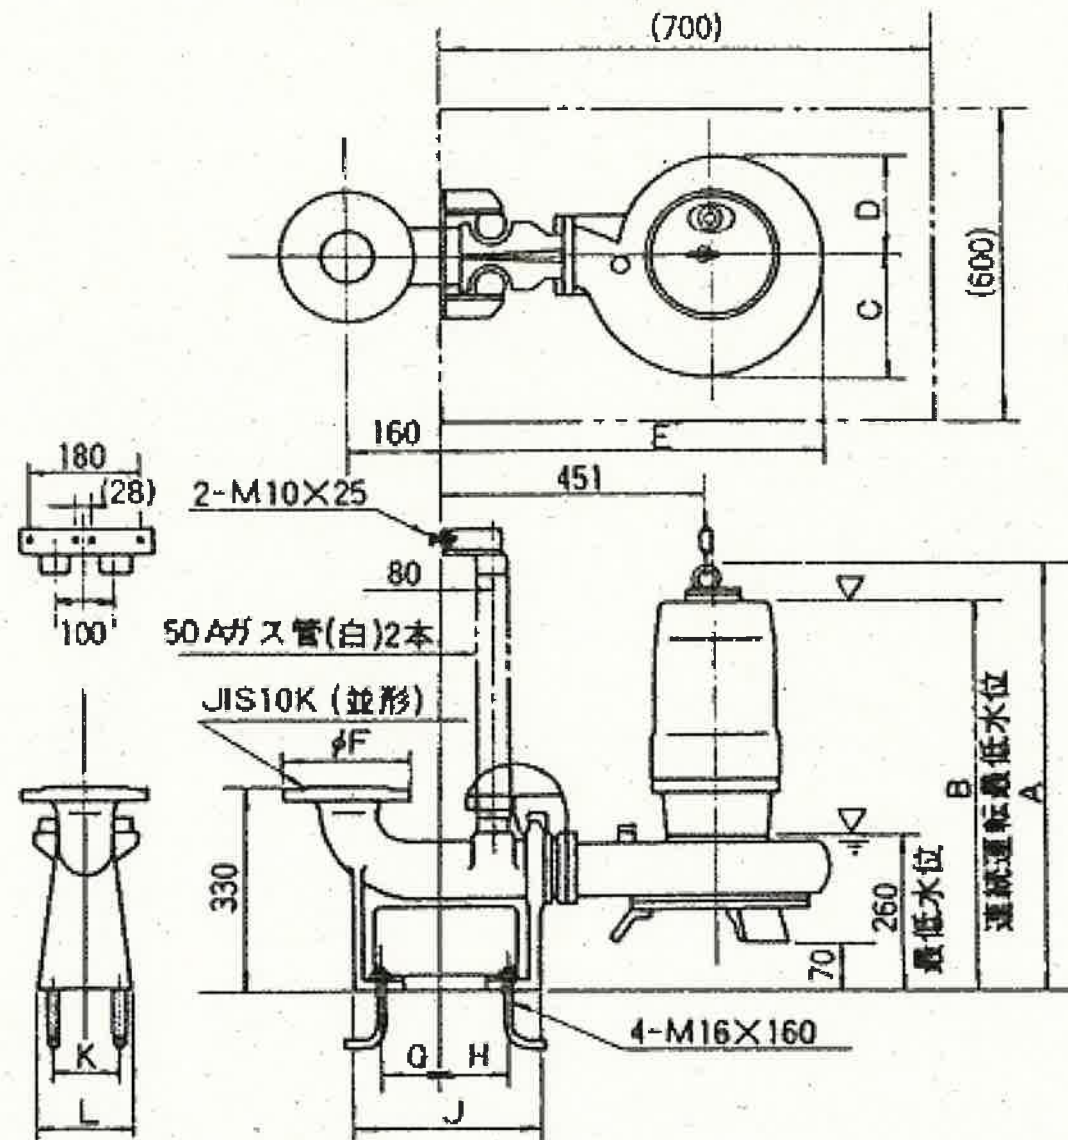

接続形番	出力kW	A	B	C	D	E	F	G	H	J	K	L
P 80 B	5.5	710	650	197	158	641	211	107	103	302	120	150
P 100 B	7.5	745	685	218	172	696						
P 100 B	5.5	710	650	197	158	641	238	114	113	308	160	238
P 100 B	7.5	745	685	218	172	696						

構造断面図

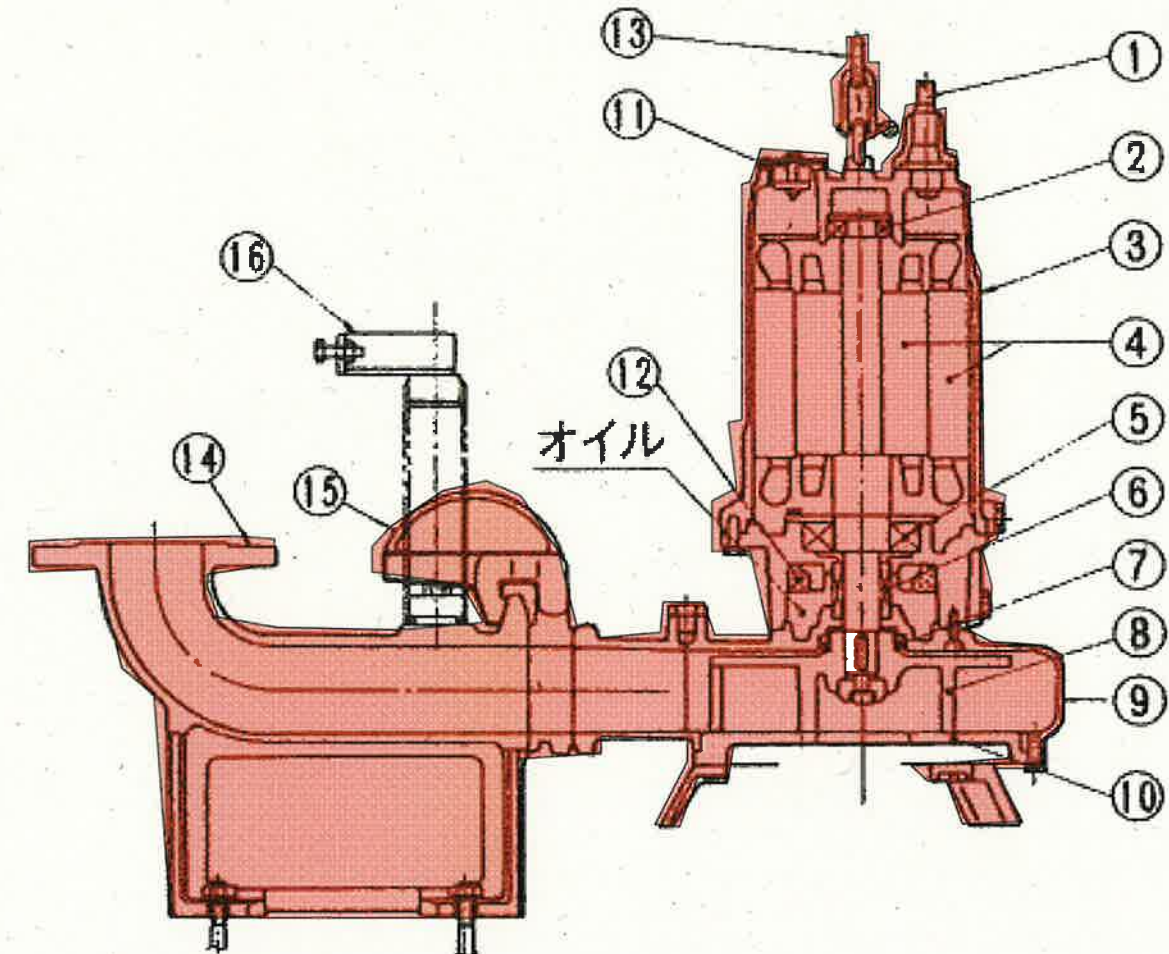

番号	名 称	材 質	番号	名 称	材 質
1	ケーブル	VCT	9	ポンプケーシング	FC20
2	玉軸受 (上)	—	10	底フタ	FC20
3	モートルフレーム	FC20	11	オートカット	—
4	モートル	—	12	エコライザ	発泡ニトリルゴム
5	玉軸受 (下)	—	13	クサリ SUS304	SS41
6	メカニカルジール	—	14	コネクション	FC20
7	オイルシール	ニトリルゴム	15	スライド	FC20
8	羽根車 SCS13	SS41	16	ガイドホルダ	SS41

着色部: 今回工事範囲を示す

工事名	瀬戸水再生センターNo.1・2分離液返送ポンプ更新工事(R8-1)					
名 称	外形寸法図・構造断面図(既設図)				図面No. 4/4	
縮 尺	NON	課長	課長補佐	係長	設計	検図
令和8年度						
下水道施設管理課						