



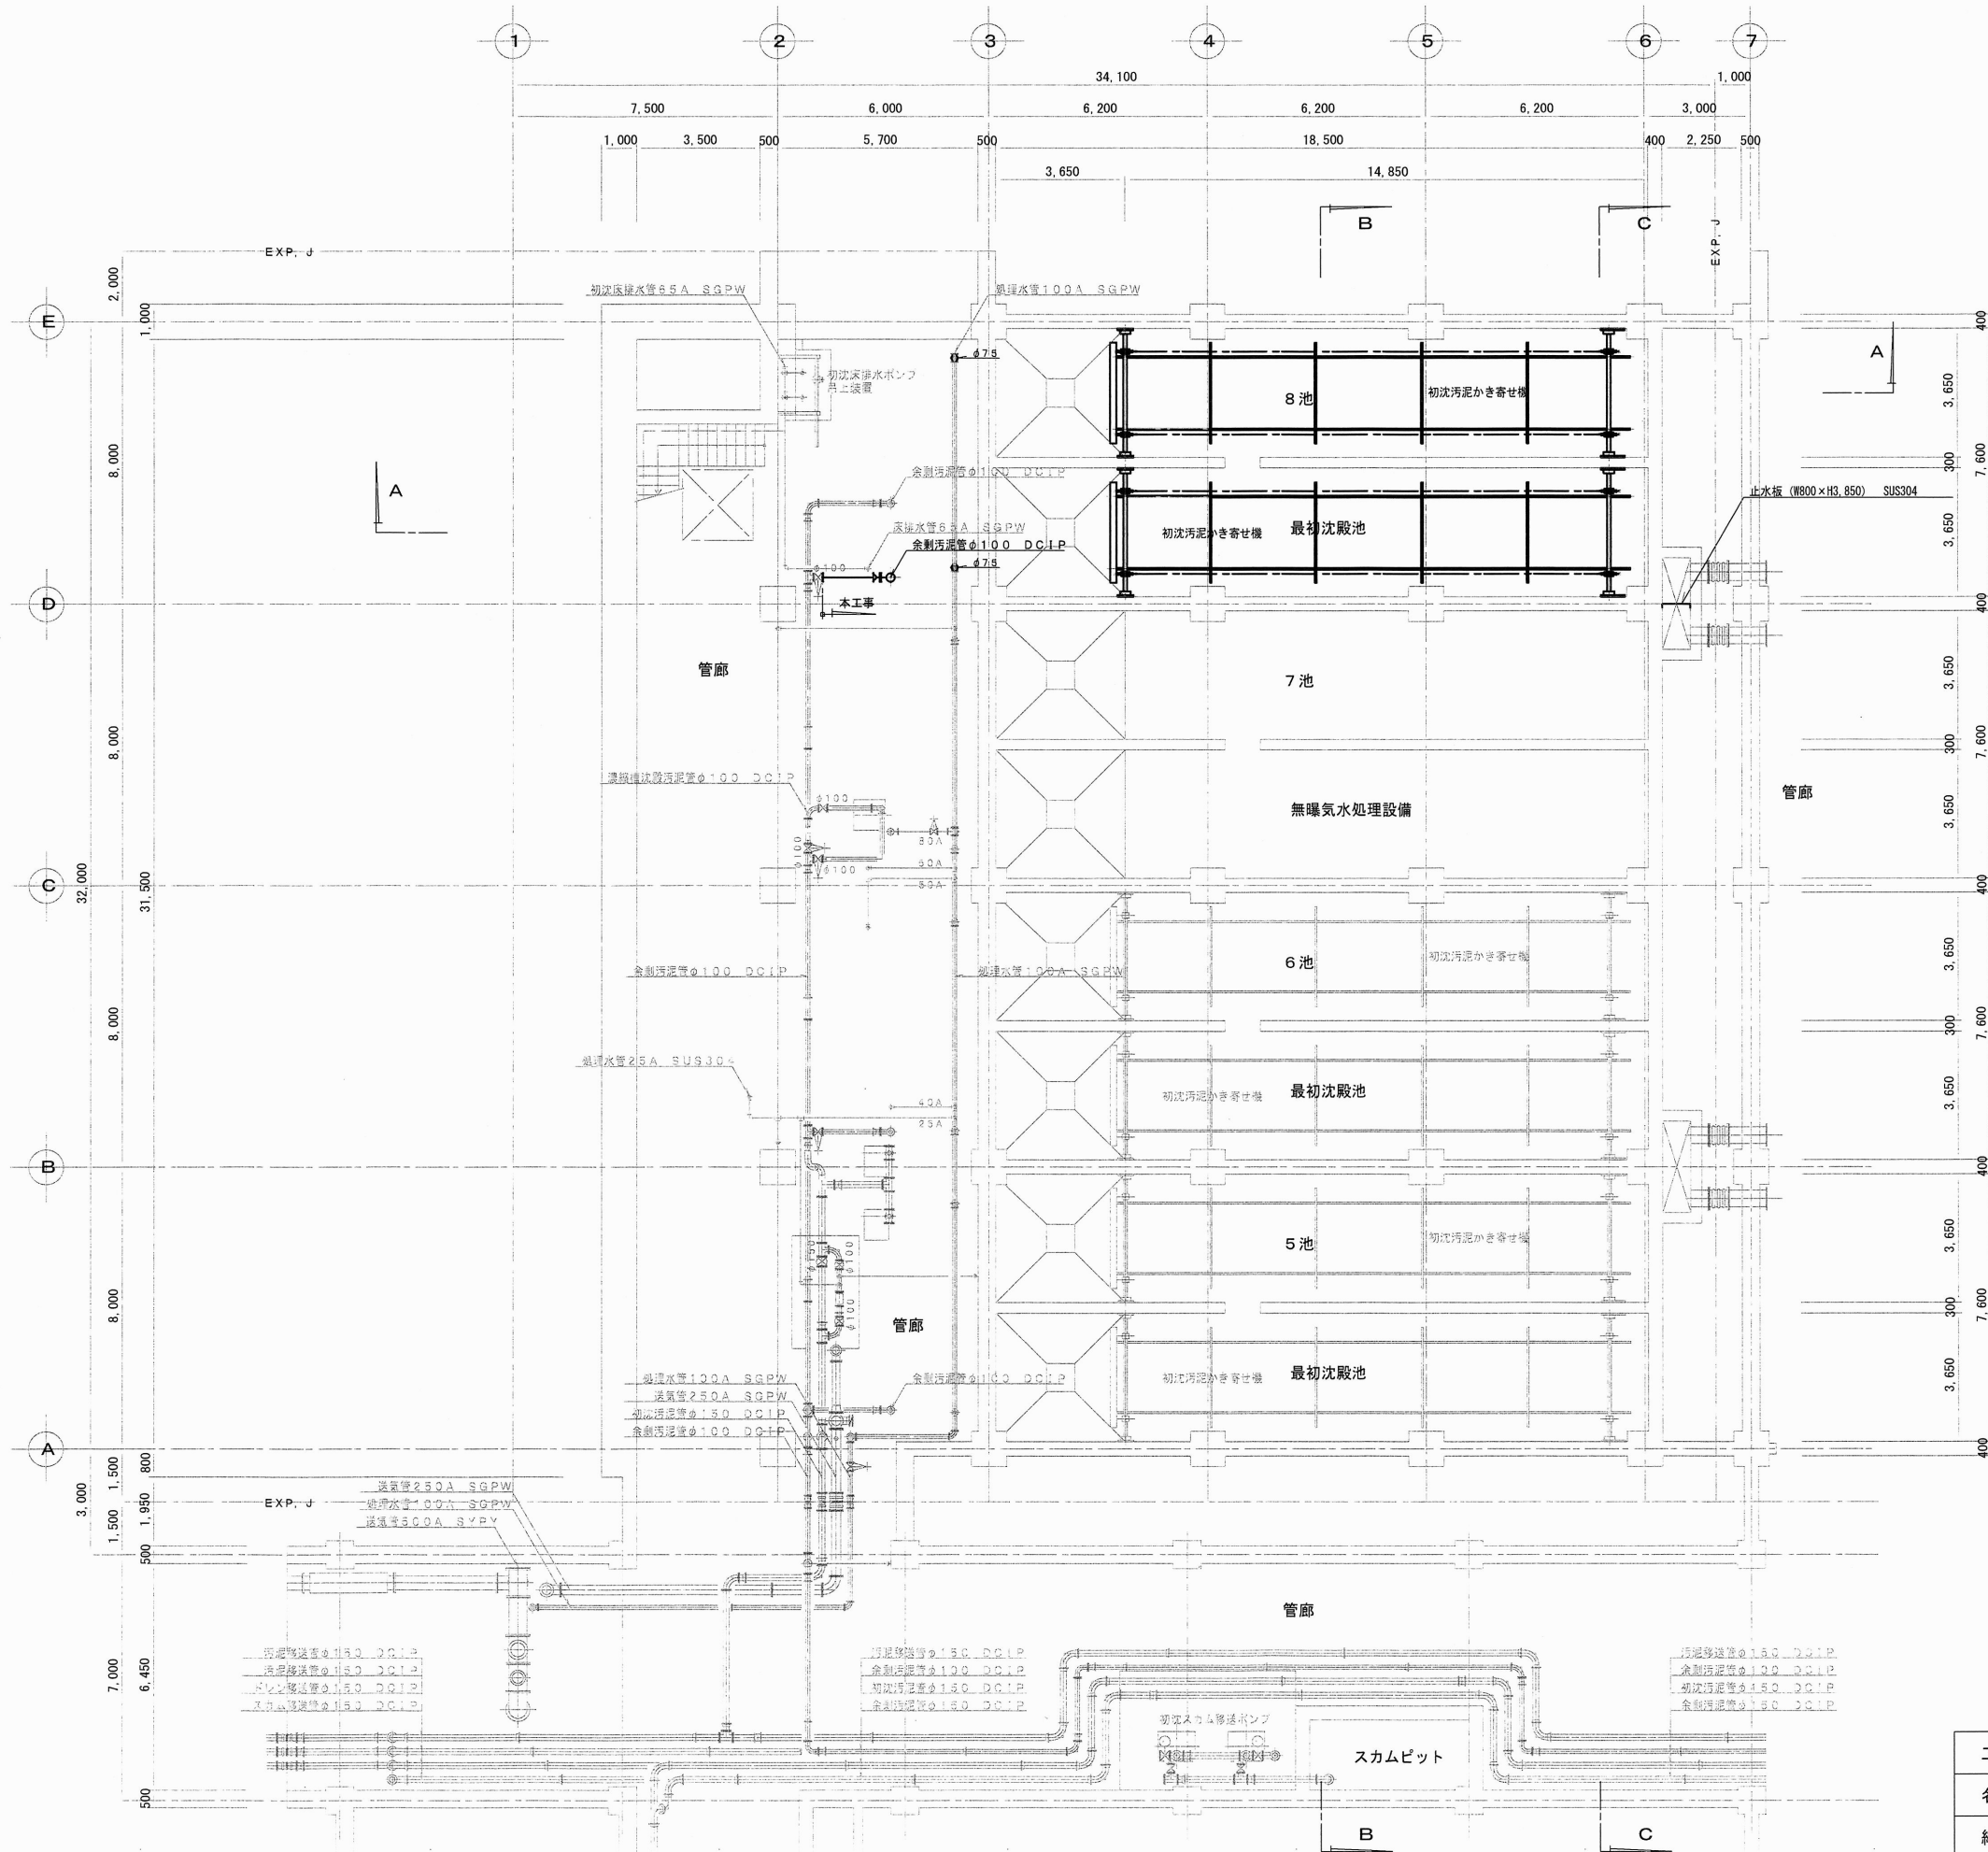


BF (上段部) 平面図 S=1/200

工事名	下知下水再生センター水処理施設（8池目）機械設備工事（R8-1）				
名称	最初沈殿池 平面図2				図面No. 6 / 30
縮尺	1/200	課長	補佐	係長	設計 検図
令和8年度		栗田	澤田	森近	河添 川崎
高知市上下水道局 下水道施設管理課					

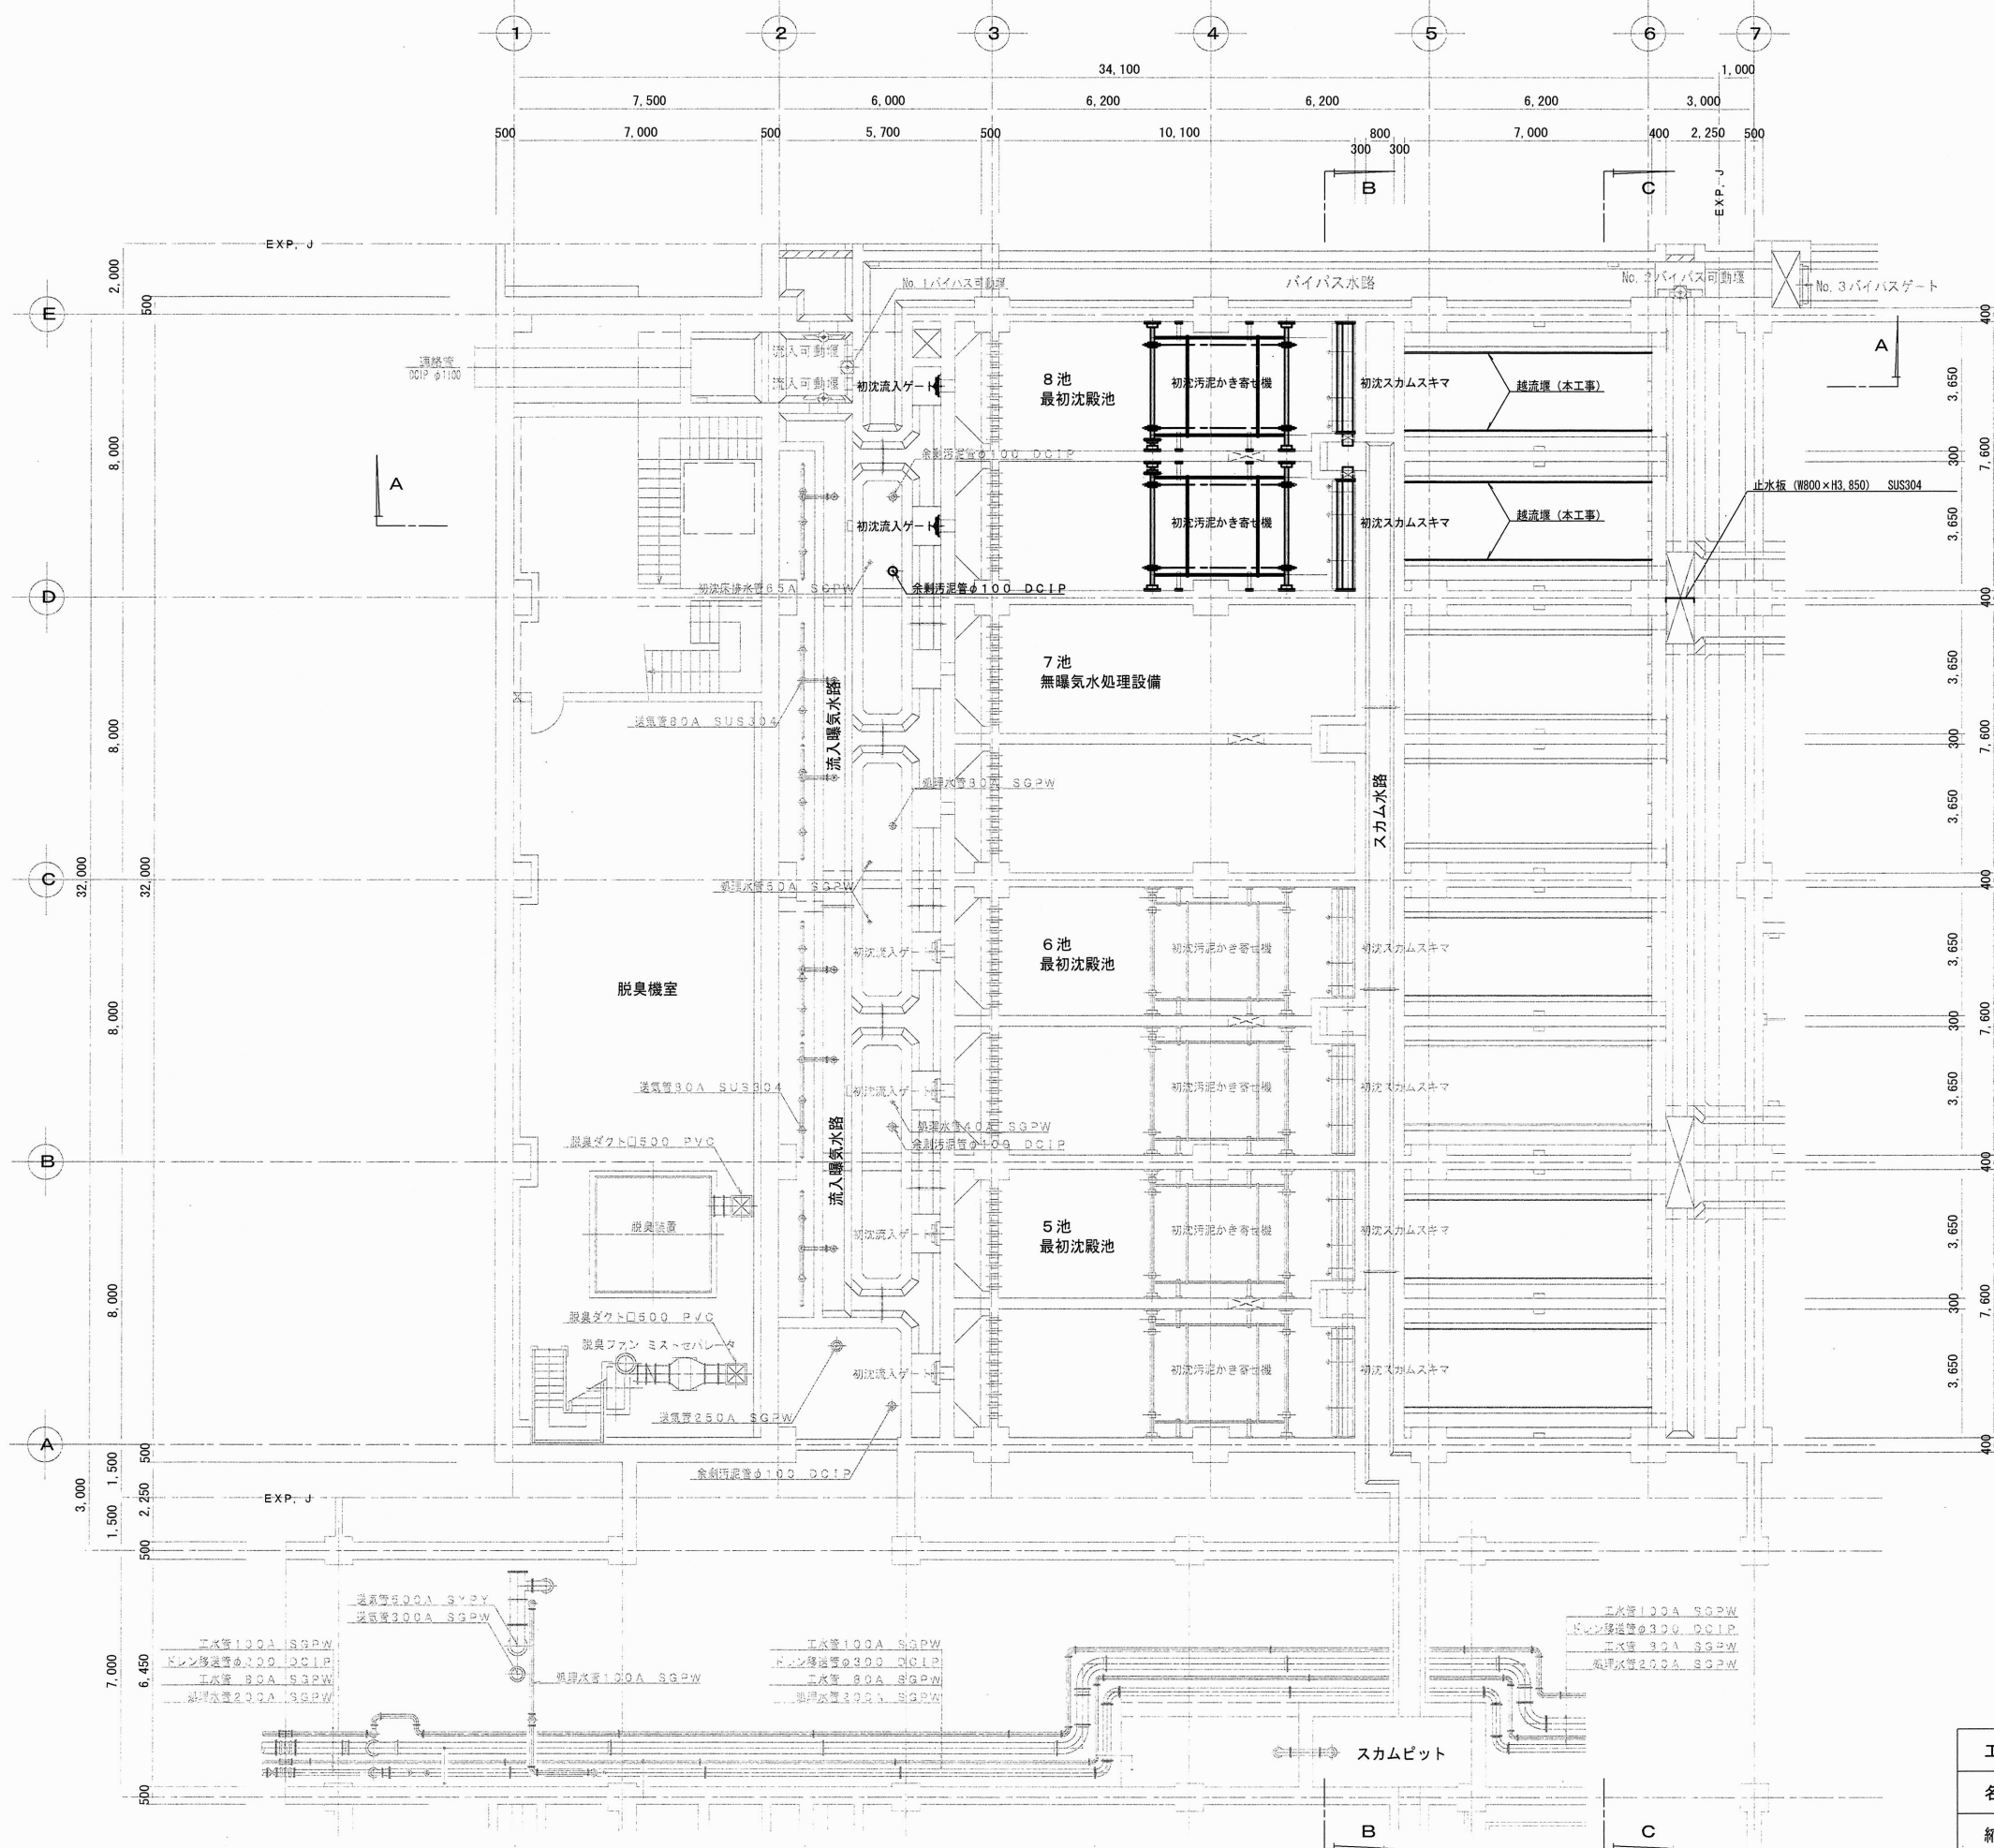


水路部 平面図 S=1/200

工事名	下知下水再生センター水処理施設（8池目）機械設備工事（R8-1）				
名称	最初沈殿池 平面図 3				図面No. 7 / 30
縮尺	1/200	課長	補佐	係長	設計 検図
令和8年度		栗田	澤田	森近	河添 川崎
高知市上下水道局 下水道施設管理課					

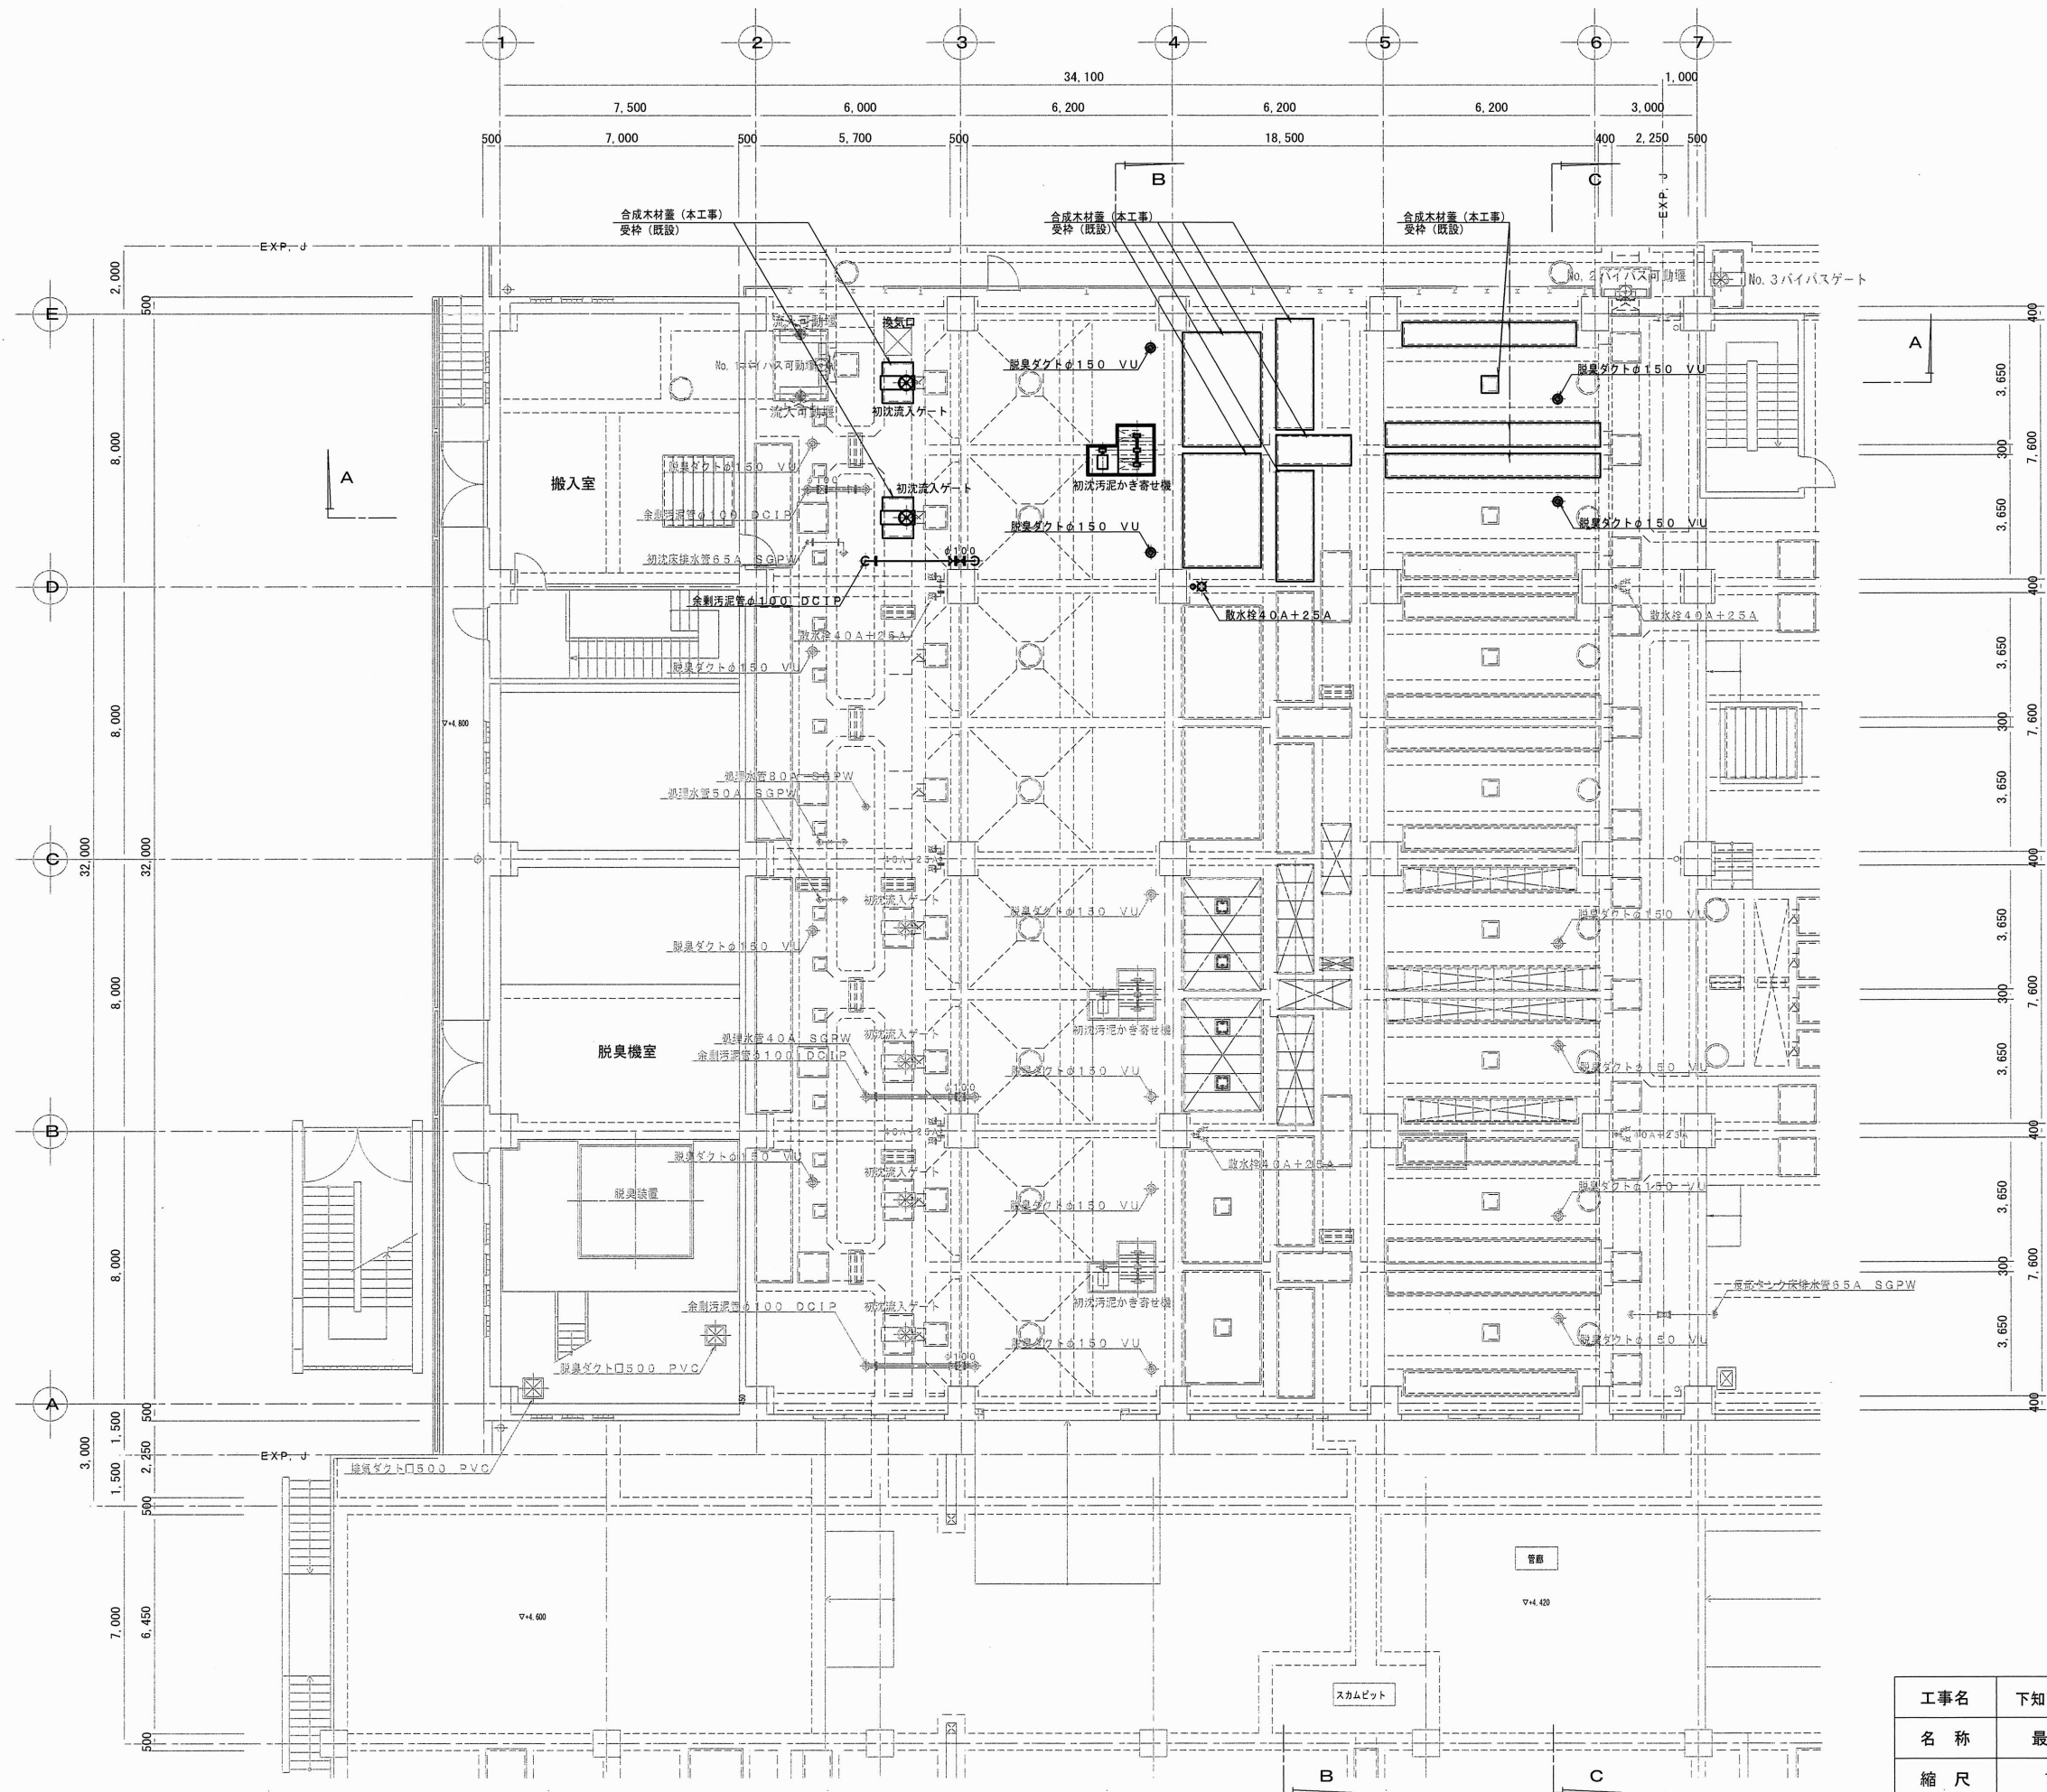

——— : 太線部は今回工事範囲を示す。

工事名	下知下水再生センター水処理施設（8池目）機械設備工事（R8-1）					
名 称	最初沈殿池 平面図 4				図面No.	8 / 30
縮 尺	1/200	課長	補佐	係長	設計	検図
令和8年度		栗田	澤田	森近	河添	川崎
高知市上下水道局 下水道施設管理課						

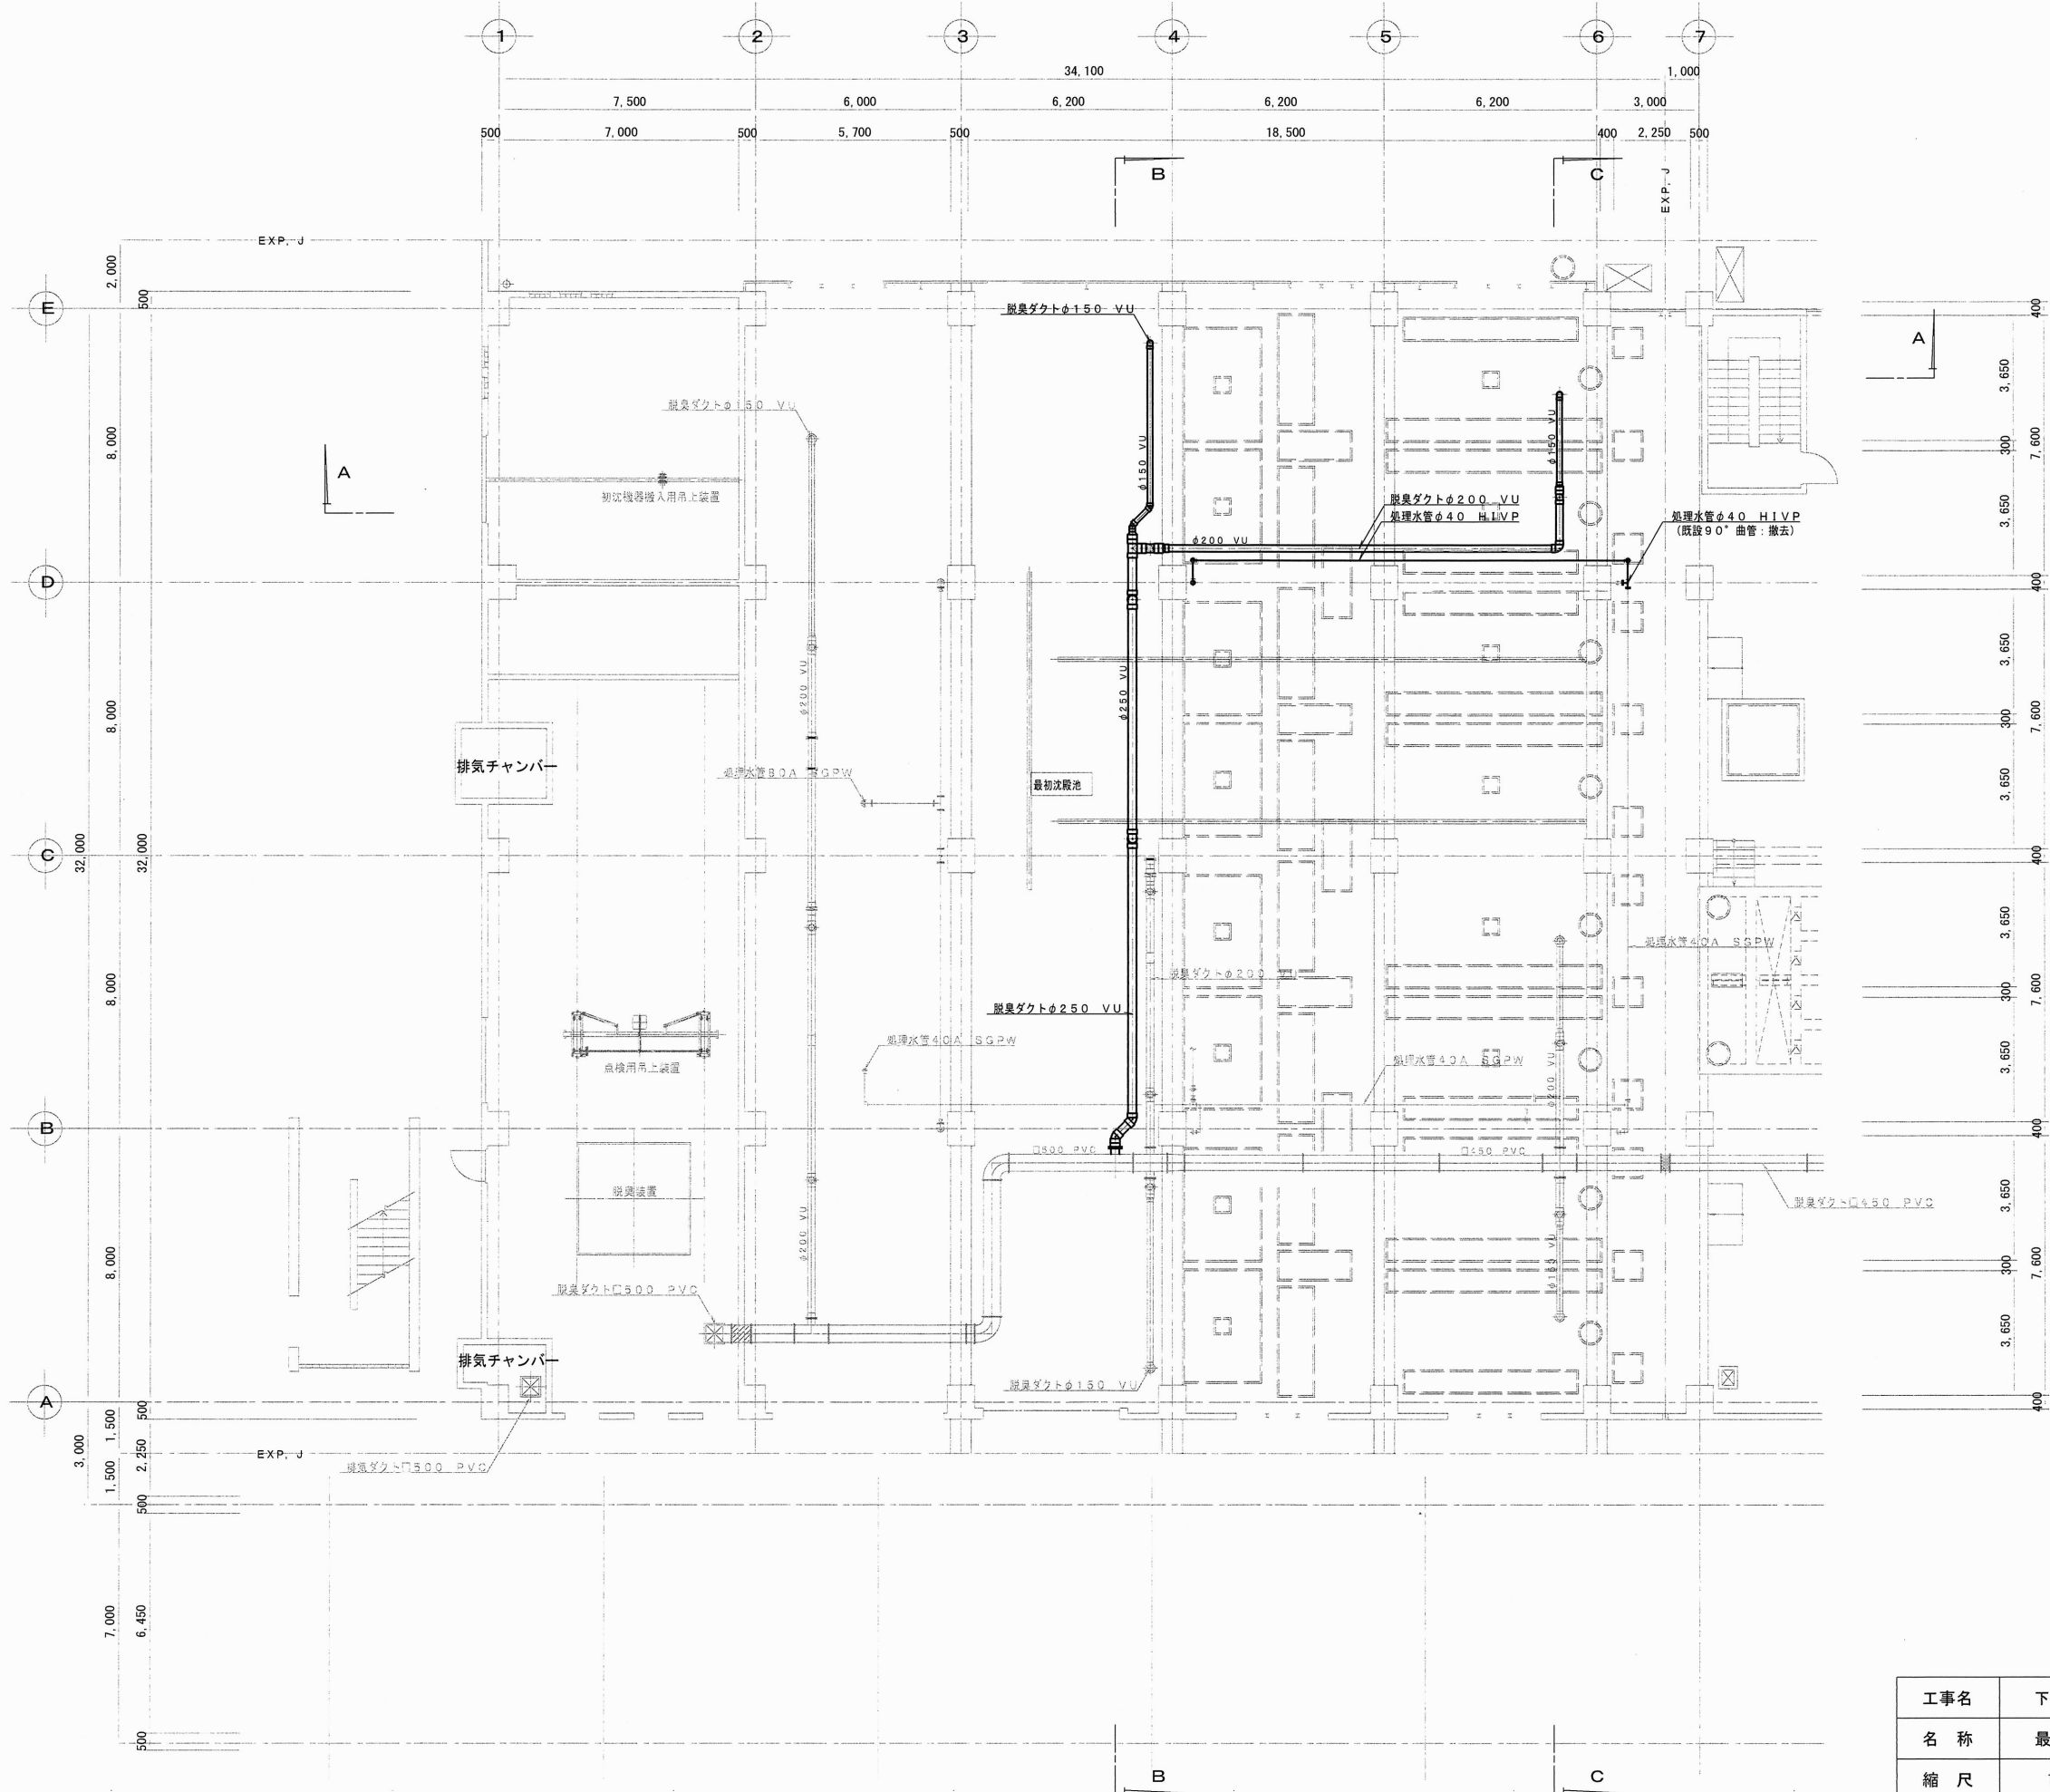

1 F (上段部) 平面図 S=1/200

——— : 太線部は今回工事範囲を示す。

工事名	下知下水再生センター水処理施設(8池目)機械設備工事(R8-1)					
名称	最初沈殿池 平面図5				図面No.	9 / 30
縮尺	1/200	課長	補佐	係長	設計	検図
令和8年度		栗田	澤田	森近	河添	川崎
高知市上下水道局 下水道施設管理課						

