




|                      |                                   |                                                                                       |                                                                                       |                                                                                       |                                                                                       |                                                                                       |
|----------------------|-----------------------------------|---------------------------------------------------------------------------------------|---------------------------------------------------------------------------------------|---------------------------------------------------------------------------------------|---------------------------------------------------------------------------------------|---------------------------------------------------------------------------------------|
| 工事名                  | 下知下水再生センター水処理施設（8池目）機械設備工事（R8-1）／ |                                                                                       |                                                                                       |                                                                                       |                                                                                       |                                                                                       |
| 名 称                  | 最初沈殿池 断面図2                        |                                                                                       |                                                                                       |                                                                                       | 図面No.                                                                                 | 11 / 30                                                                               |
| 縮 尺                  | 1/200                             | 課長                                                                                    | 補佐                                                                                    | 係長                                                                                    | 設計                                                                                    | 検図                                                                                    |
| 令和8年度                |                                   |  |  |  |  |  |
| 高知市上下水道局<br>下水道施設管理課 |                                   |                                                                                       |                                                                                       |                                                                                       |                                                                                       |                                                                                       |

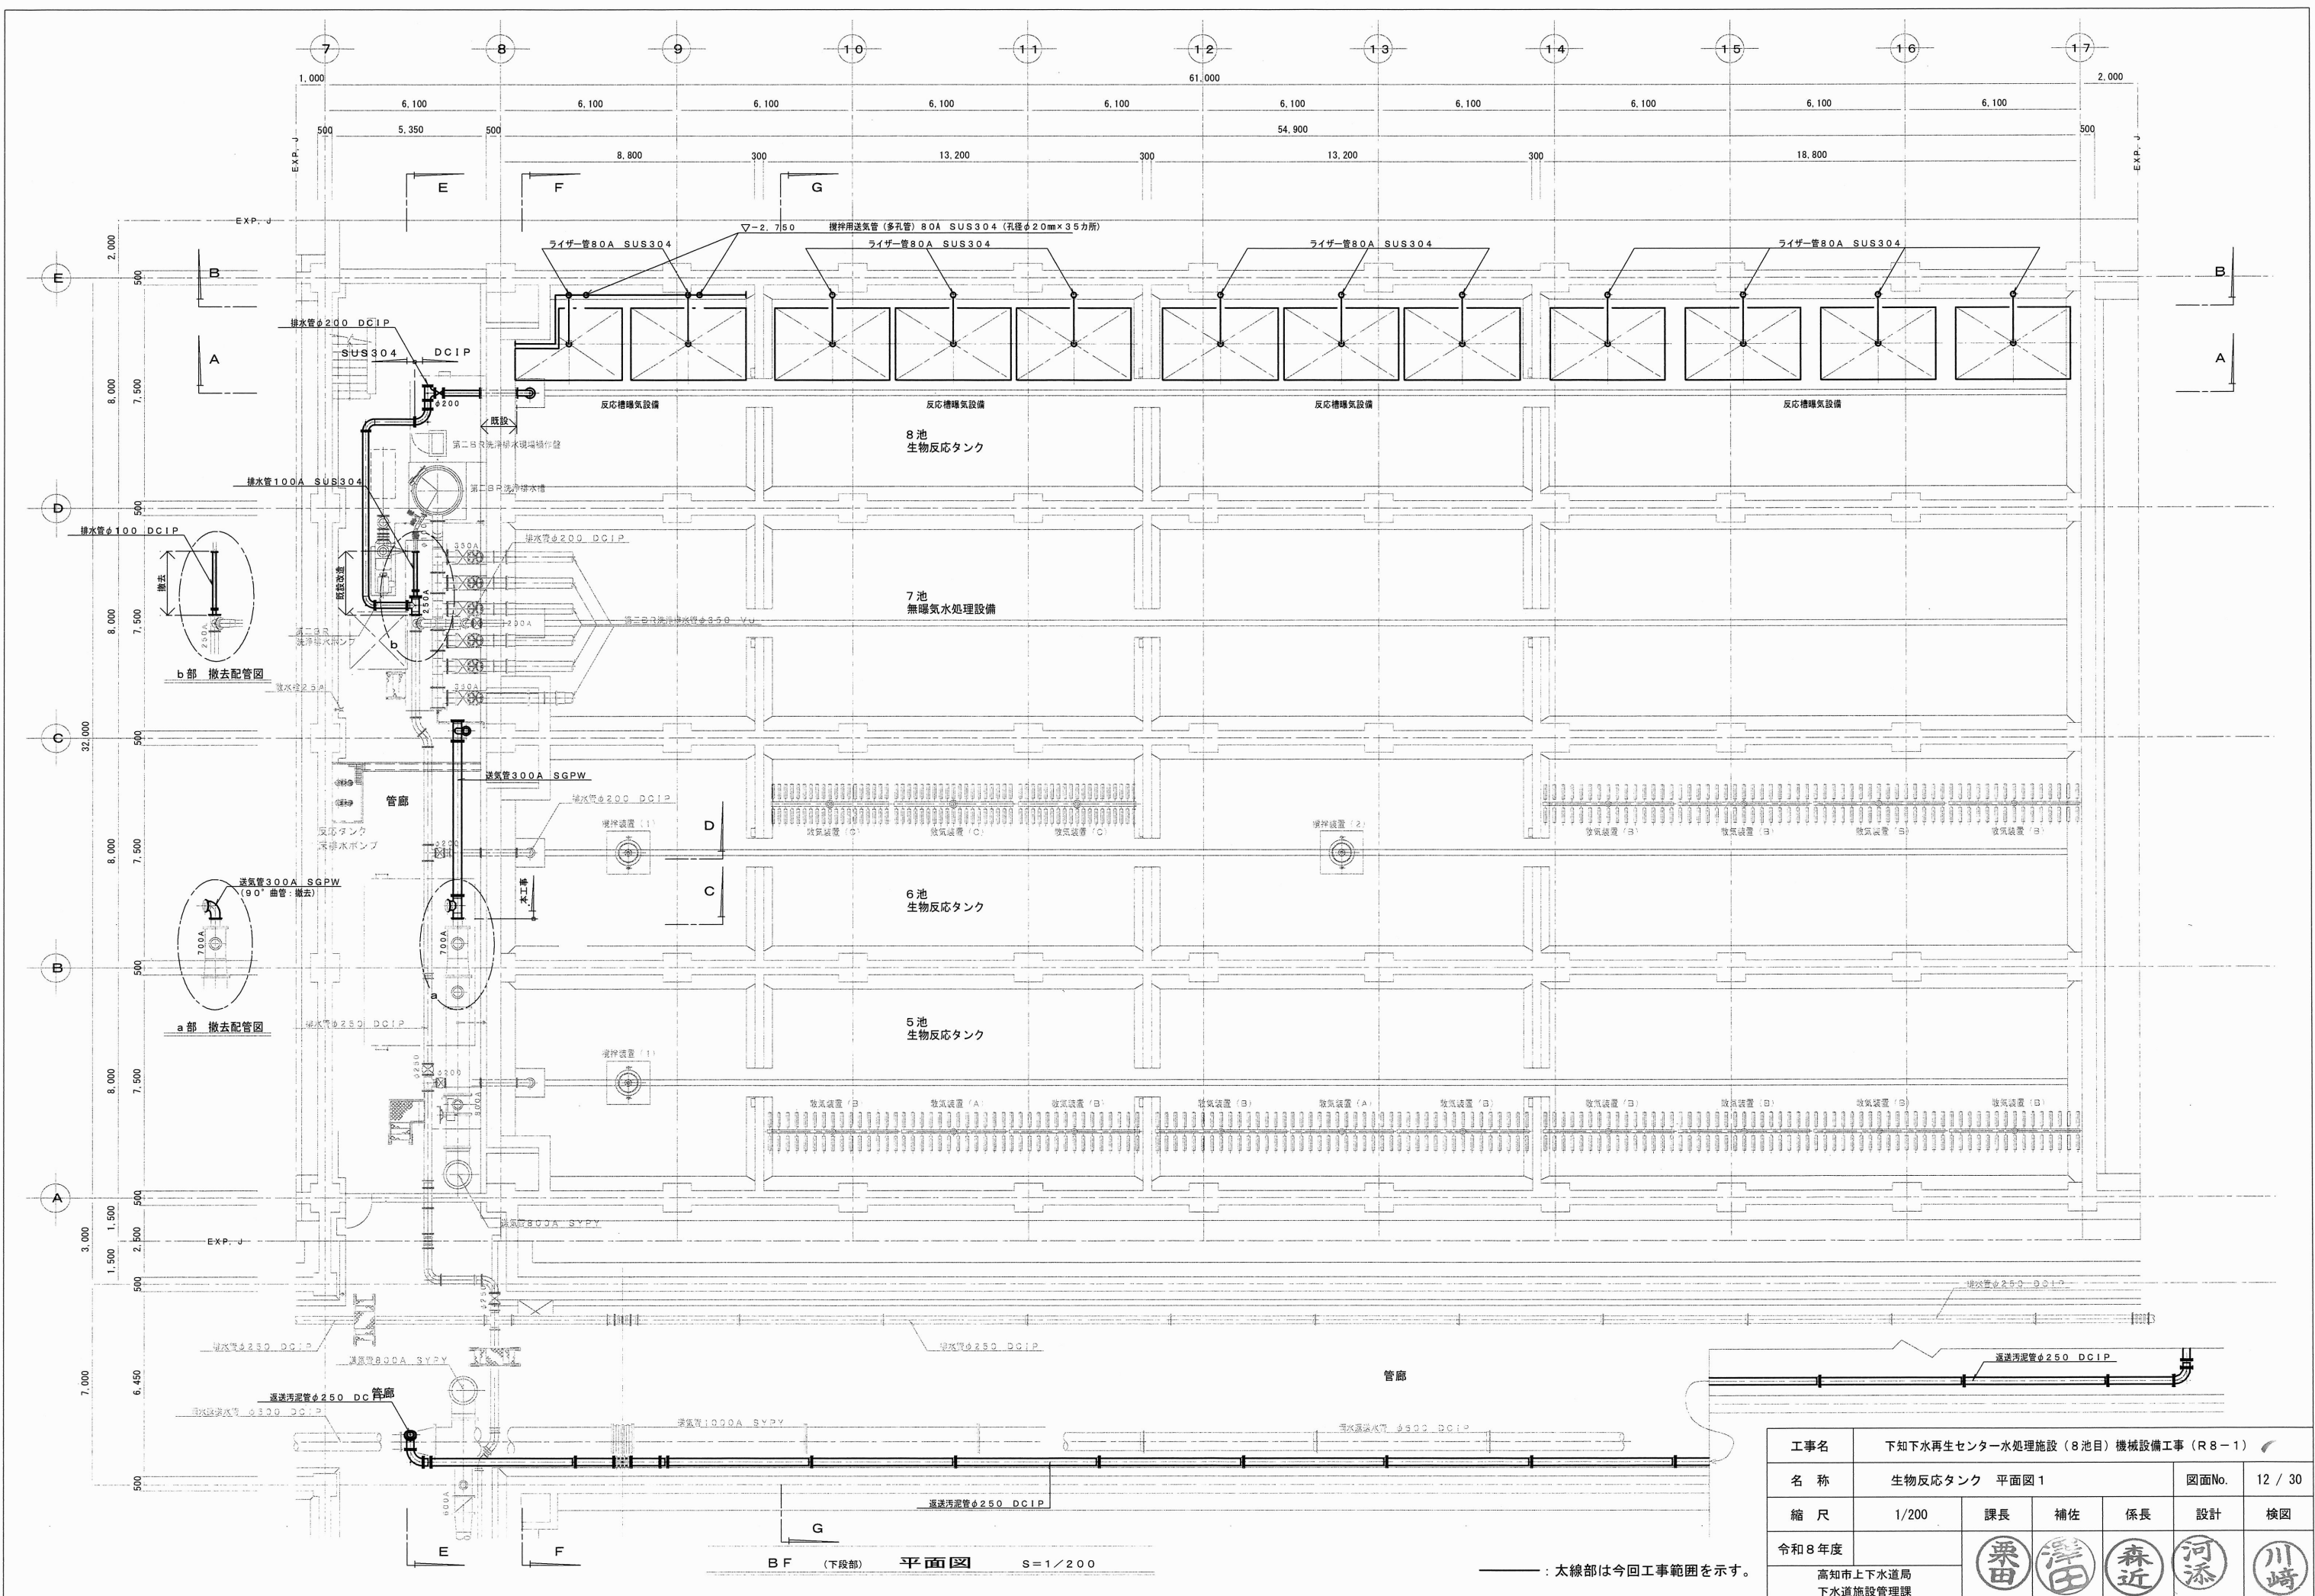


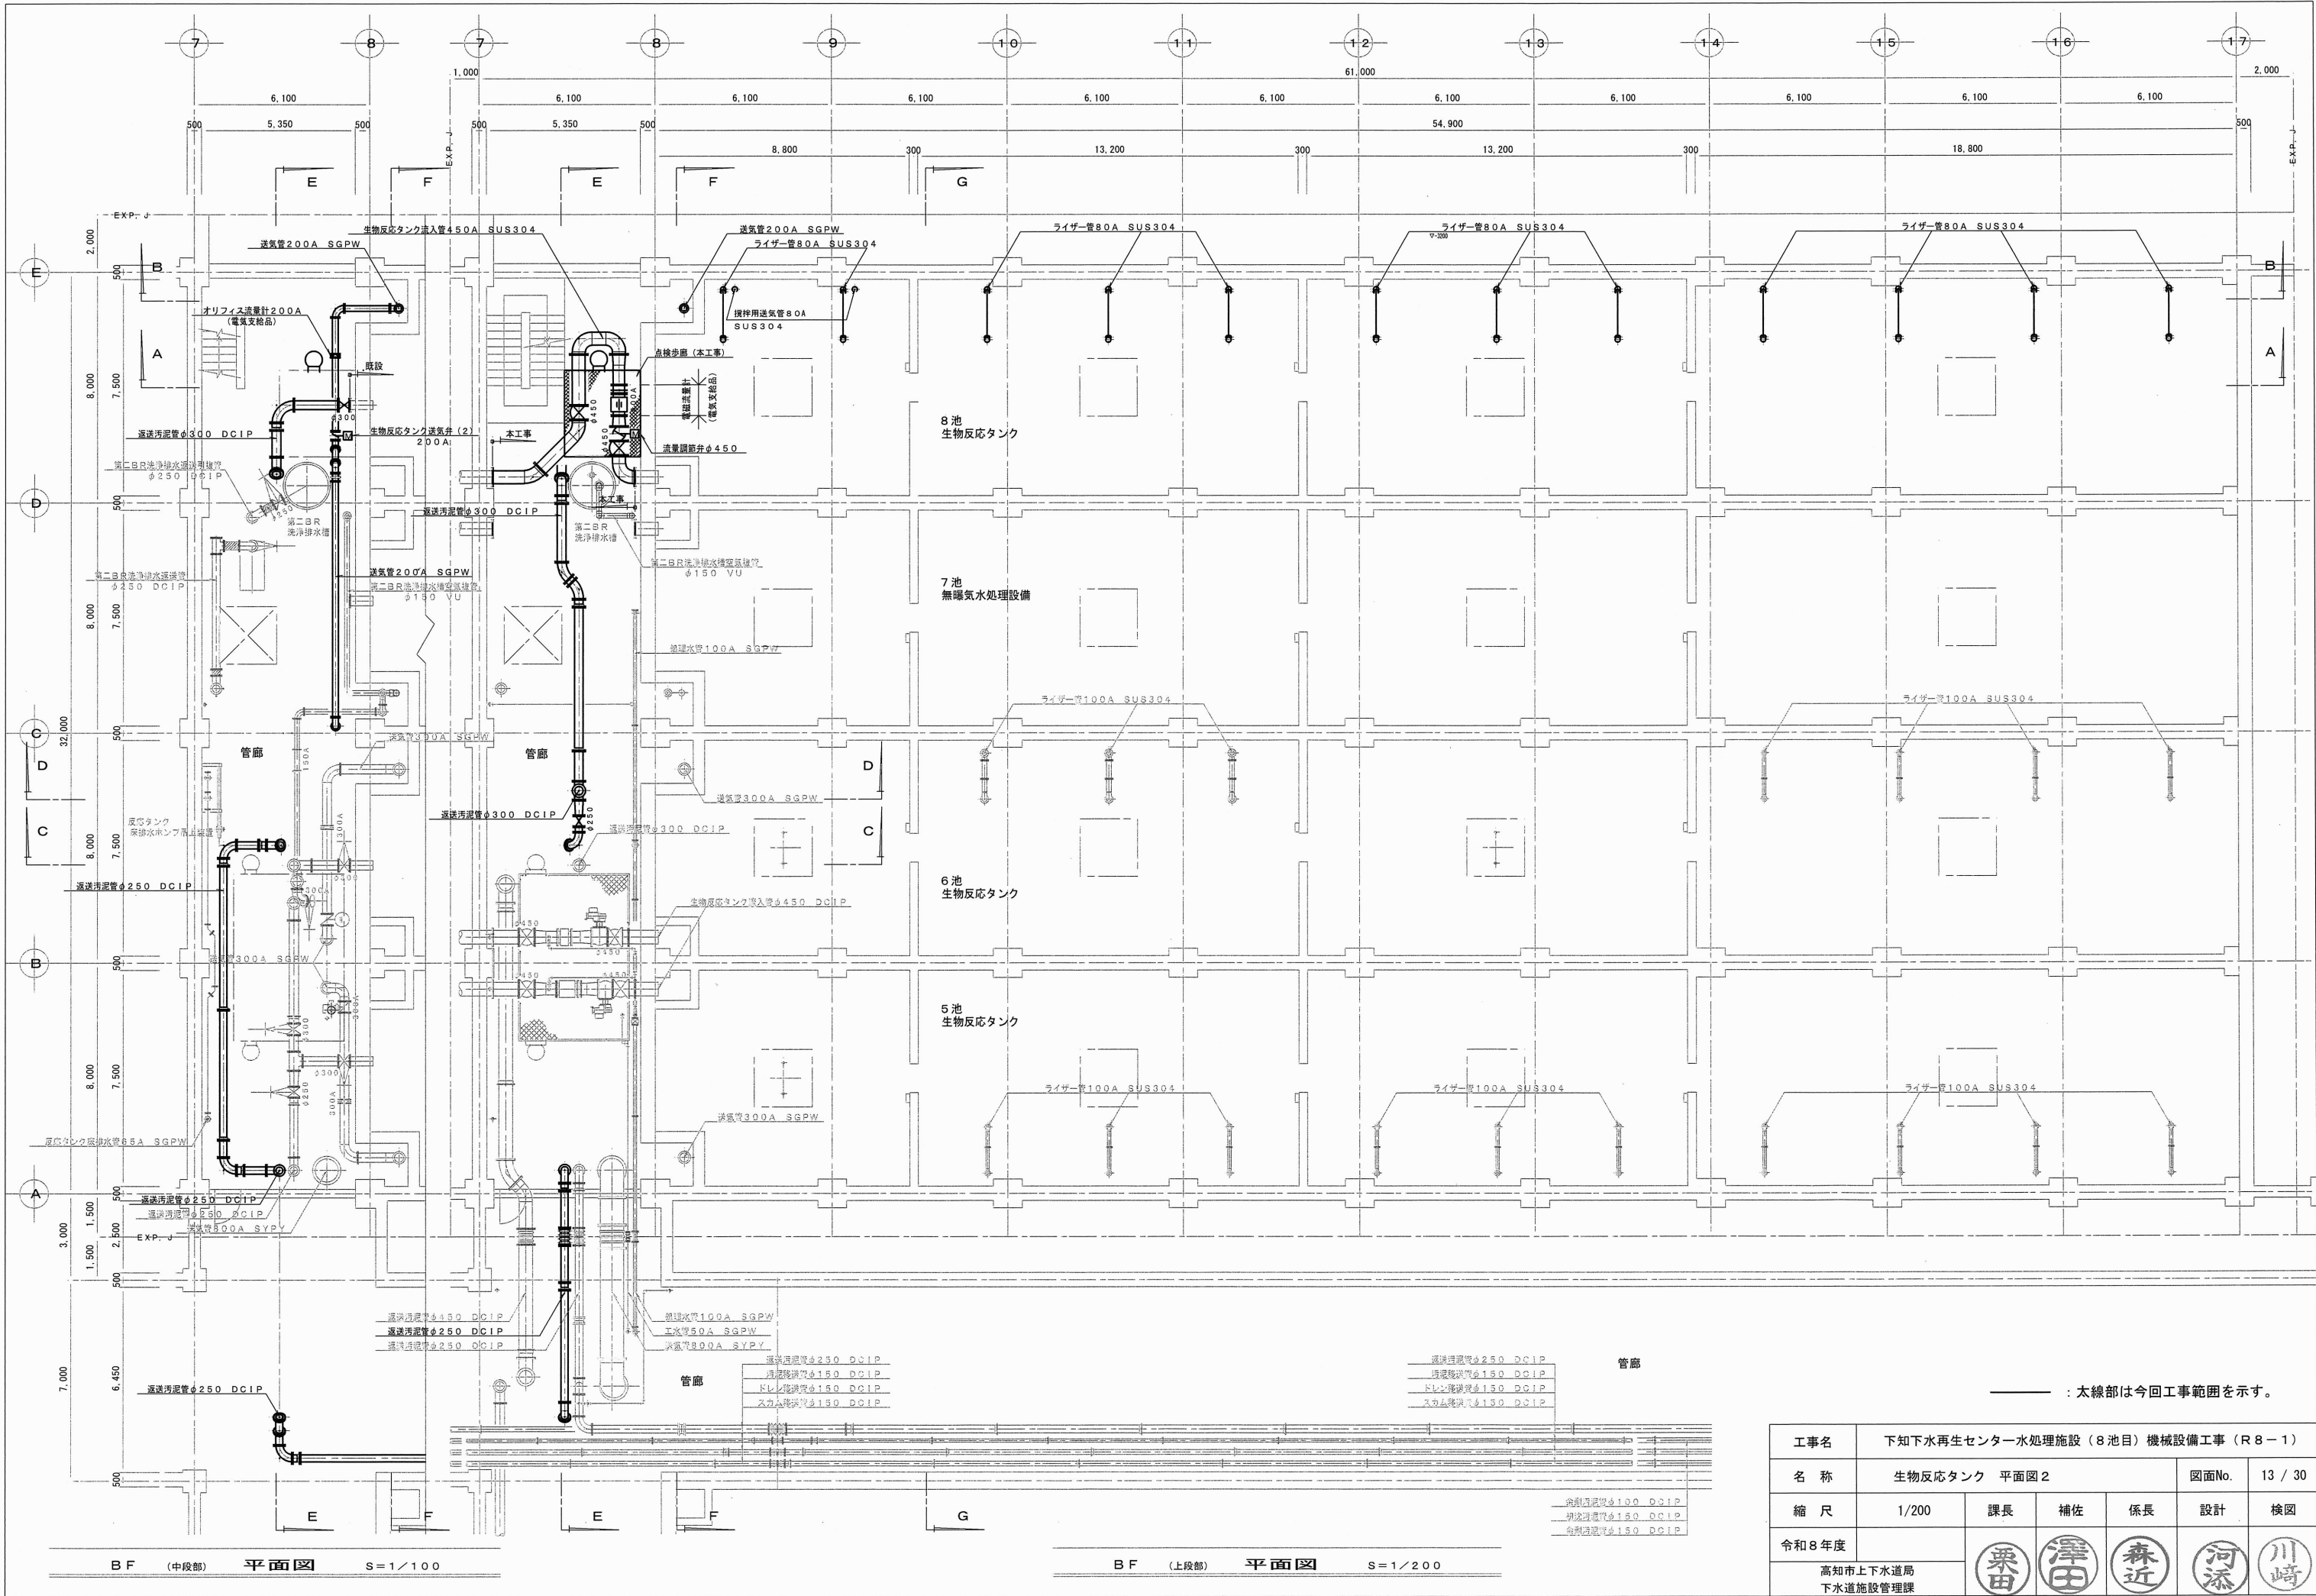

|                      |                                  |    |    |    |       |         |
|----------------------|----------------------------------|----|----|----|-------|---------|
| 工事名                  | 下知下水再生センター水処理施設（8池目）機械設備工事（R8-1） |    |    |    |       |         |
| 名称                   | 生物反応タンク 平面図2                     |    |    |    | 図面No. | 13 / 30 |
| 縮尺                   | 1/200                            | 課長 | 補佐 | 係長 | 設計    | 検図      |
| 令和8年度                |                                  |    |    |    |       |         |
| 高知市上下水道局<br>下水道施設管理課 |                                  |    | 栗田 | 澤田 | 森近    | 河添 川崎   |

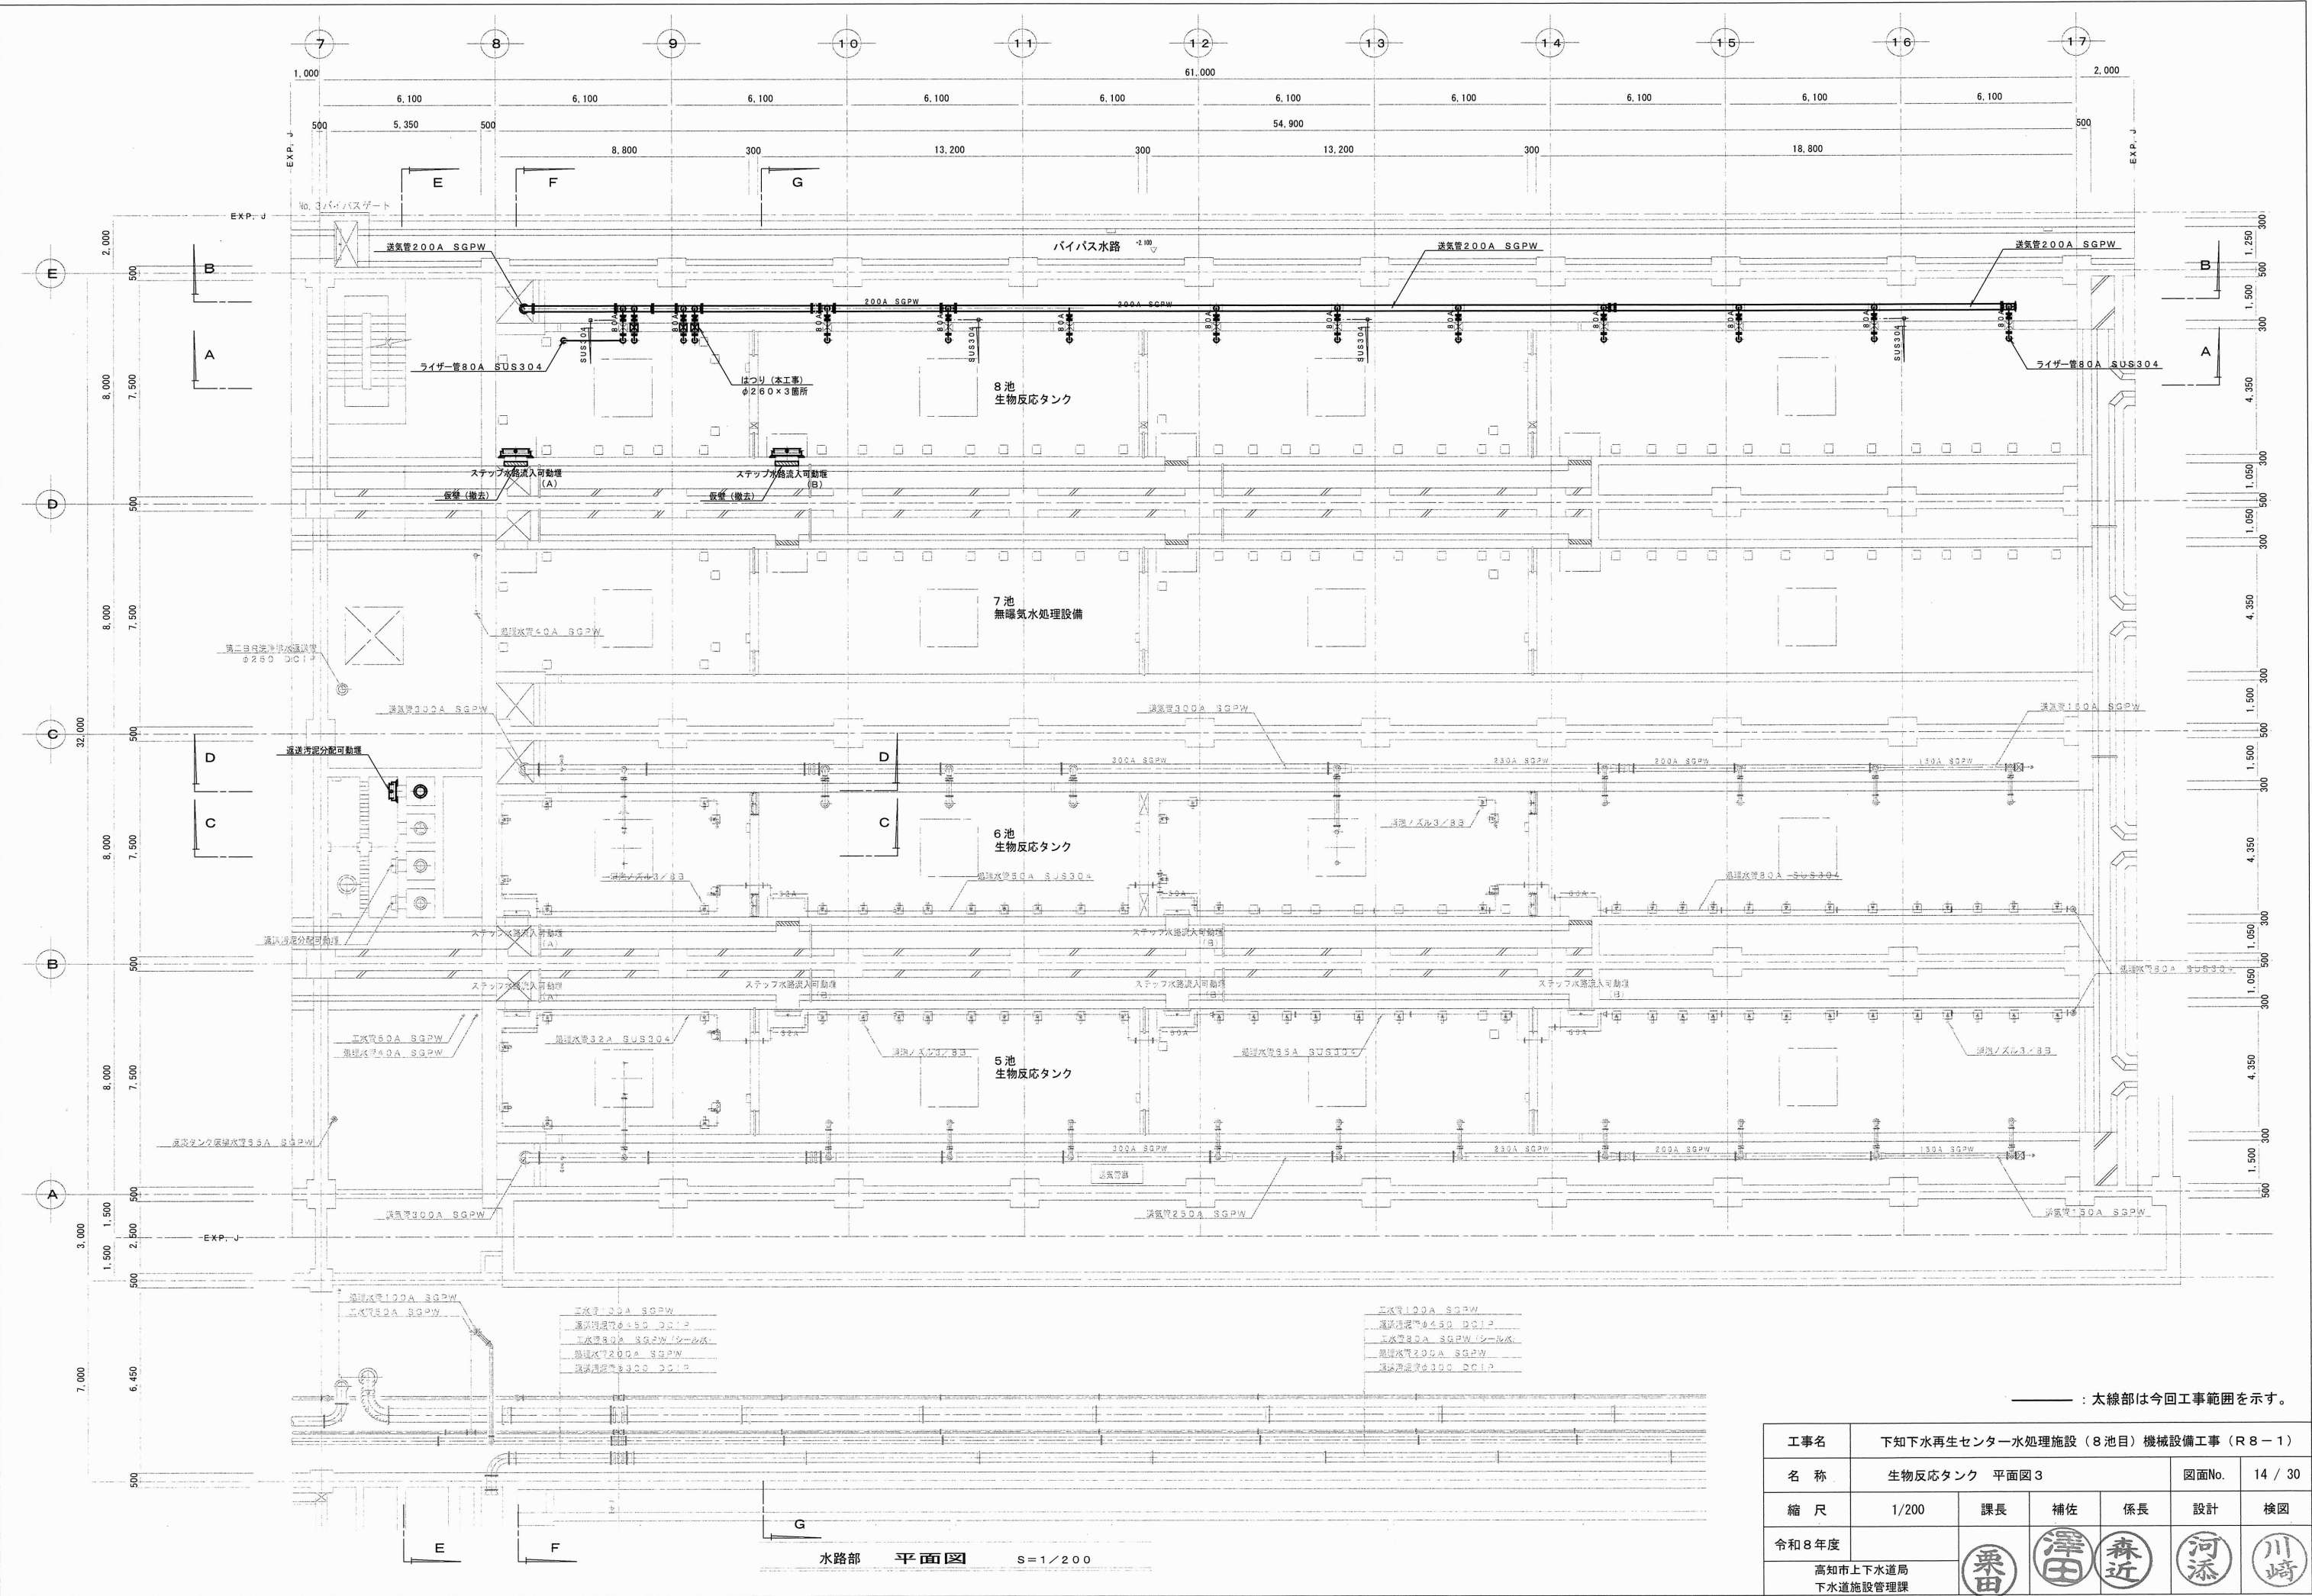

|                      |                                  |    |    |    |       |         |
|----------------------|----------------------------------|----|----|----|-------|---------|
| 工事名                  | 下知下水再生センター水処理施設（8池目）機械設備工事（R8-1） |    |    |    |       |         |
| 名 称                  | 生物反応タンク 平面図 3                    |    |    |    | 図面No. | 14 / 30 |
| 縮 尺                  | 1/200                            | 課長 | 補佐 | 係長 | 設計    | 検図      |
| 令和8年度                |                                  |    |    |    |       |         |
| 高知市上下水道局<br>下水道施設管理課 |                                  |    |    |    |       |         |

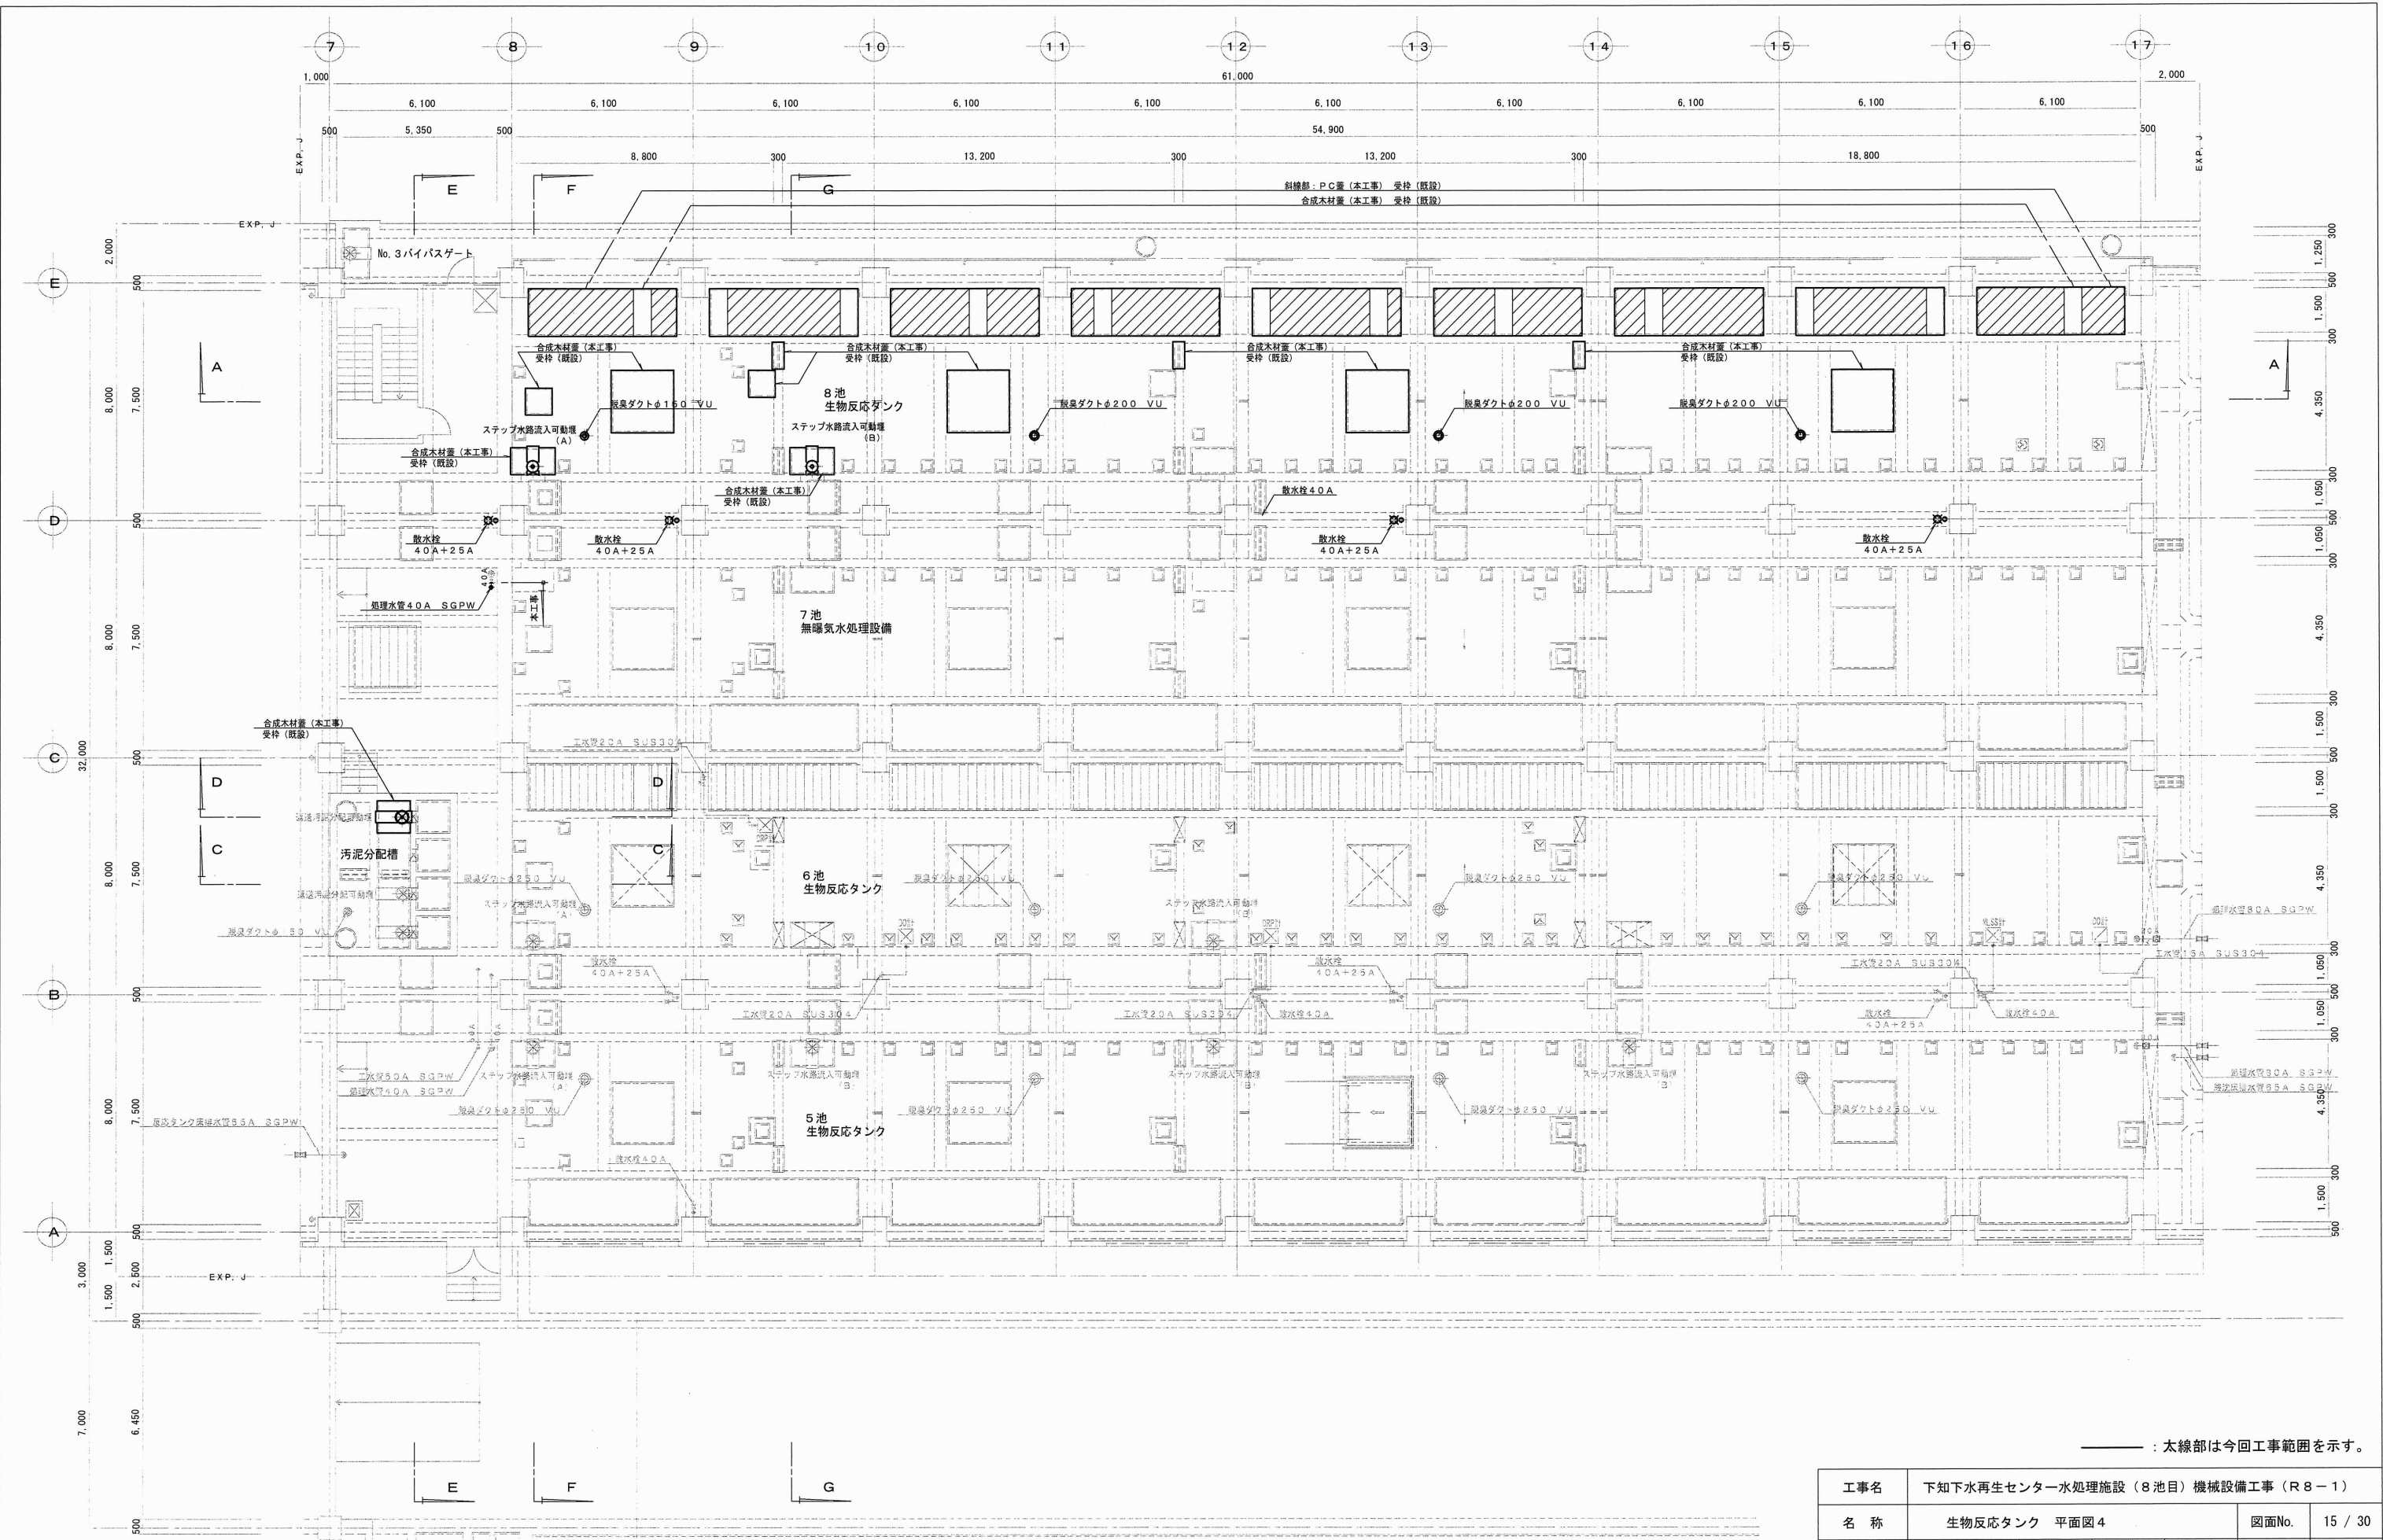

——— : 太線部は今回工事範囲を示す。

|                      |                                   |    |    |    |               |
|----------------------|-----------------------------------|----|----|----|---------------|
| 工事名                  | 下知下水道再生センター水処理施設（8池目）機械設備工事（R8-1） |    |    |    |               |
| 名 称                  | 生物反応タンク 平面図 4                     |    |    |    | 図面No. 15 / 30 |
| 縮 尺                  | 1/200                             | 課長 | 補佐 | 係長 | 設計            |
| 令和8年度                |                                   |    |    |    | 検図            |
| 高知市上下水道局<br>下水道施設管理課 |                                   | 栗田 | 澤田 | 森近 | 河添 川崎         |

1 F (下段部) 平面図 S=1/200