

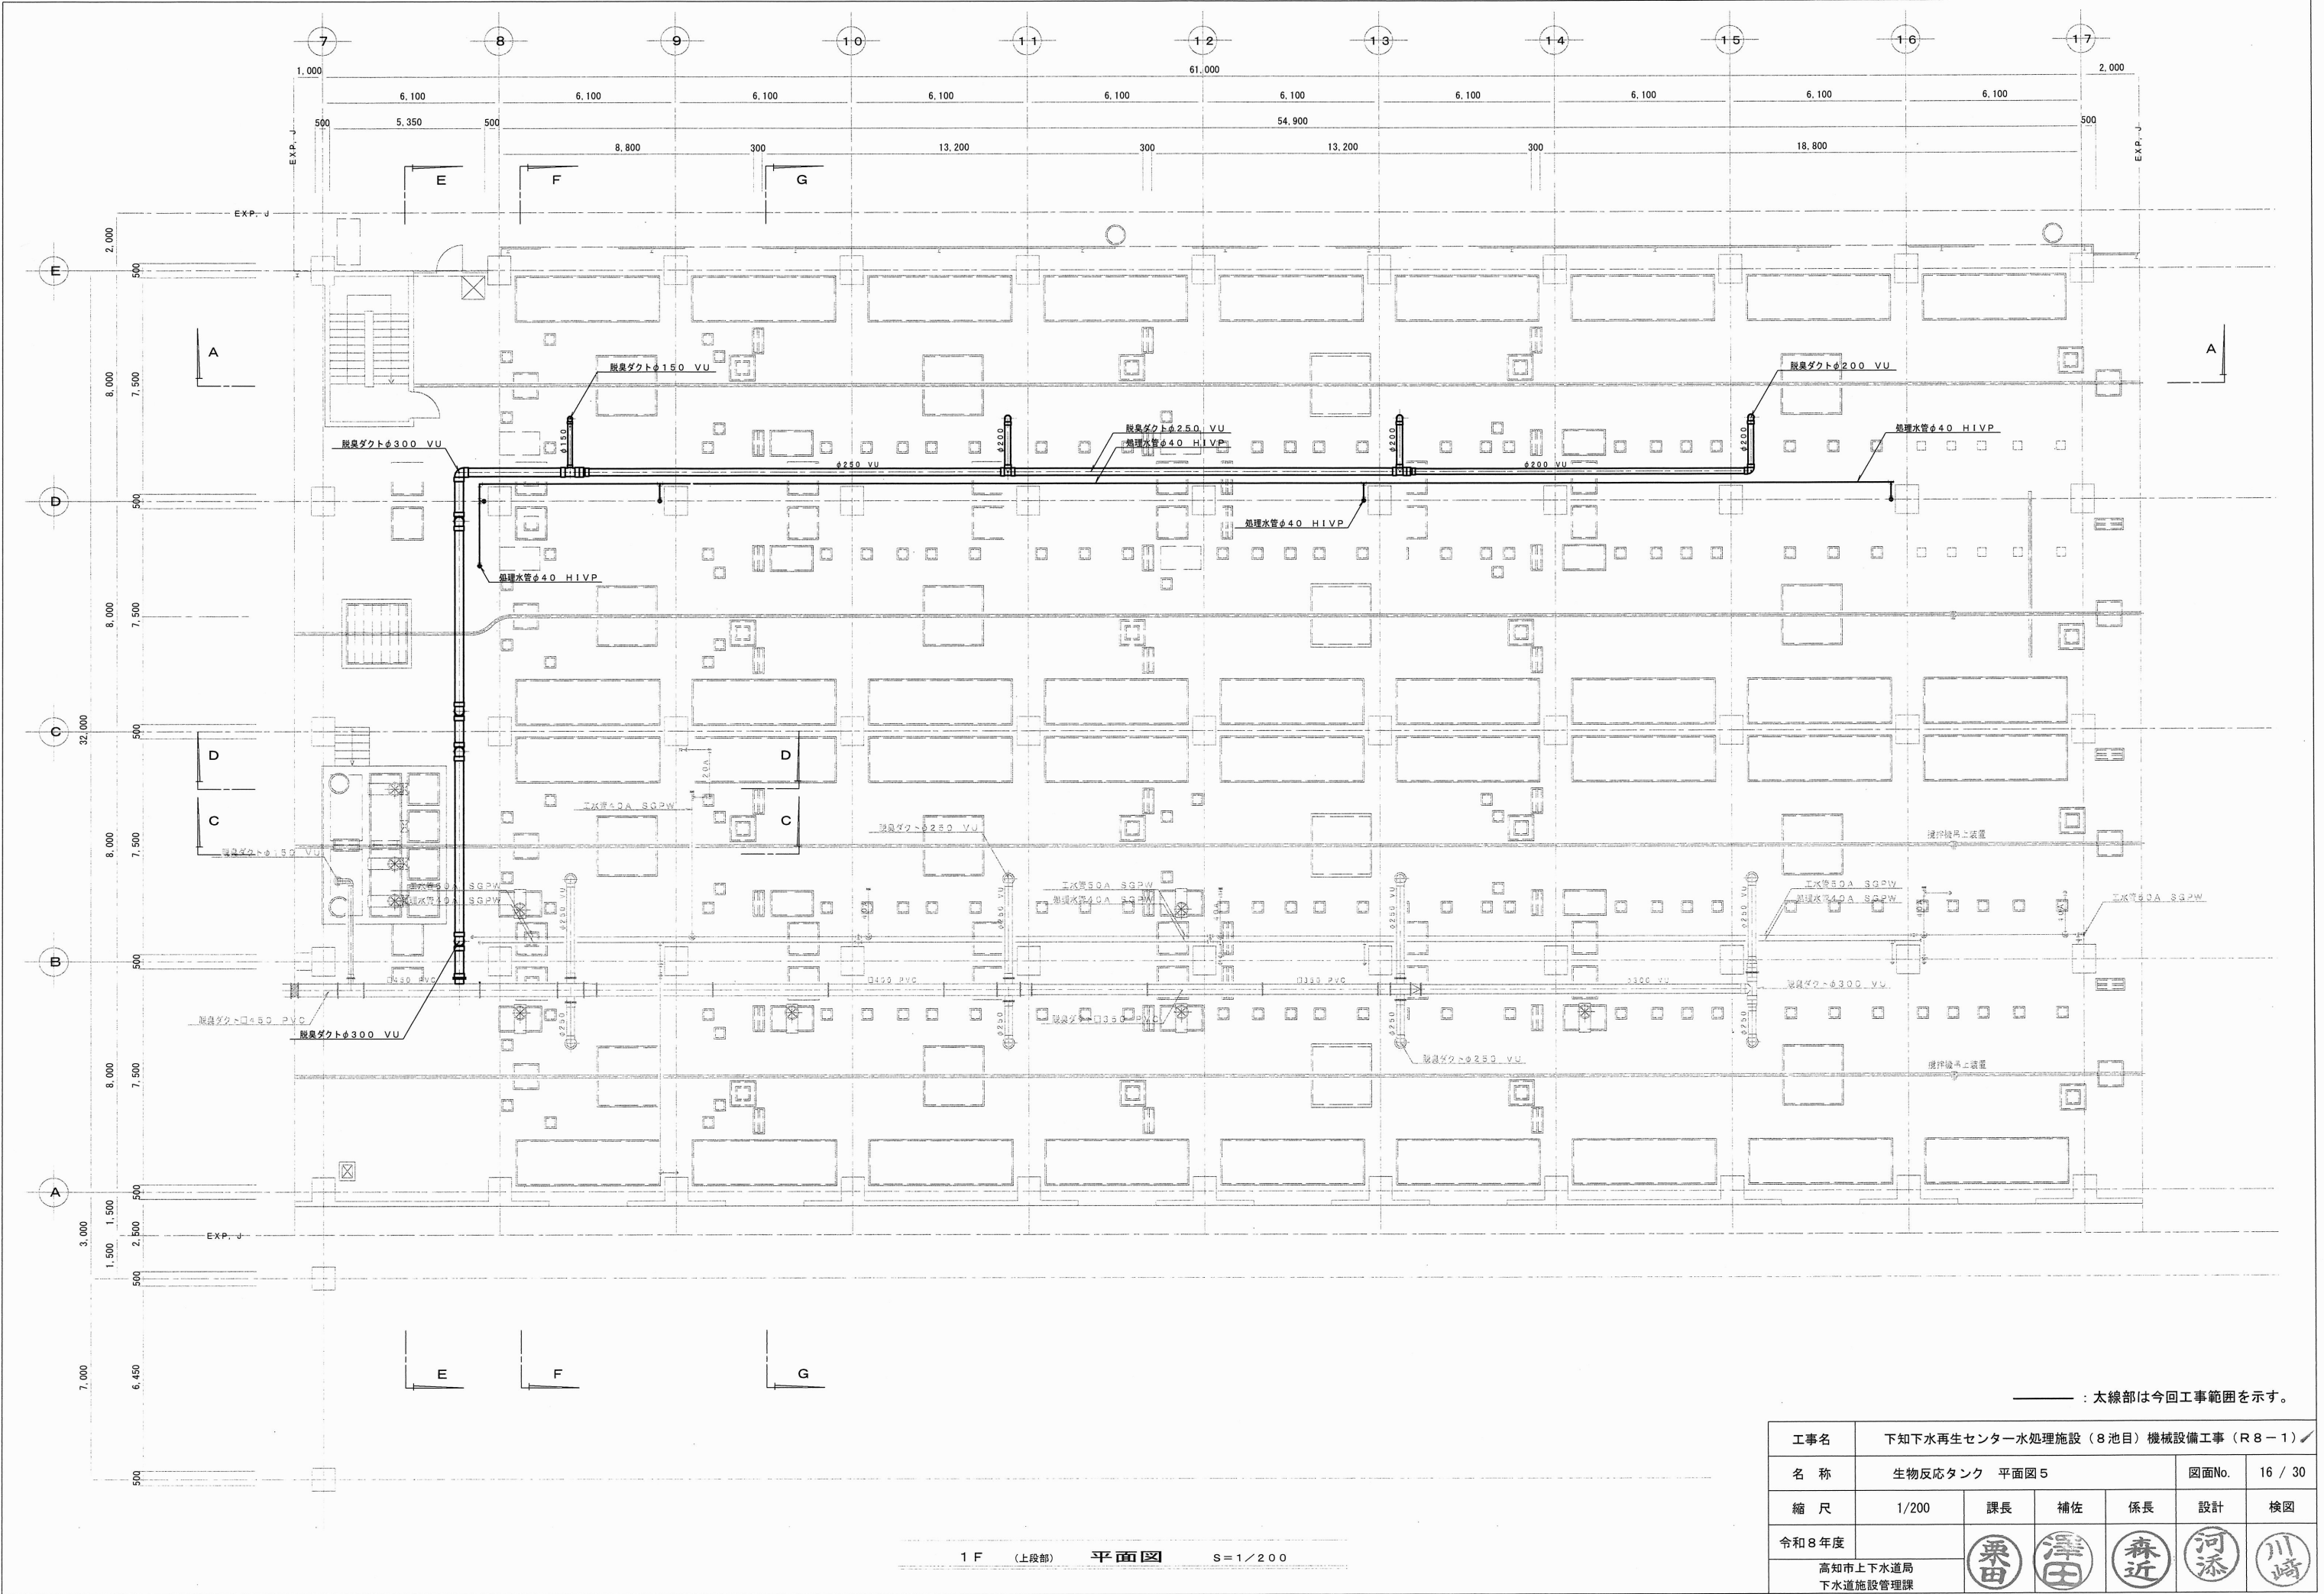
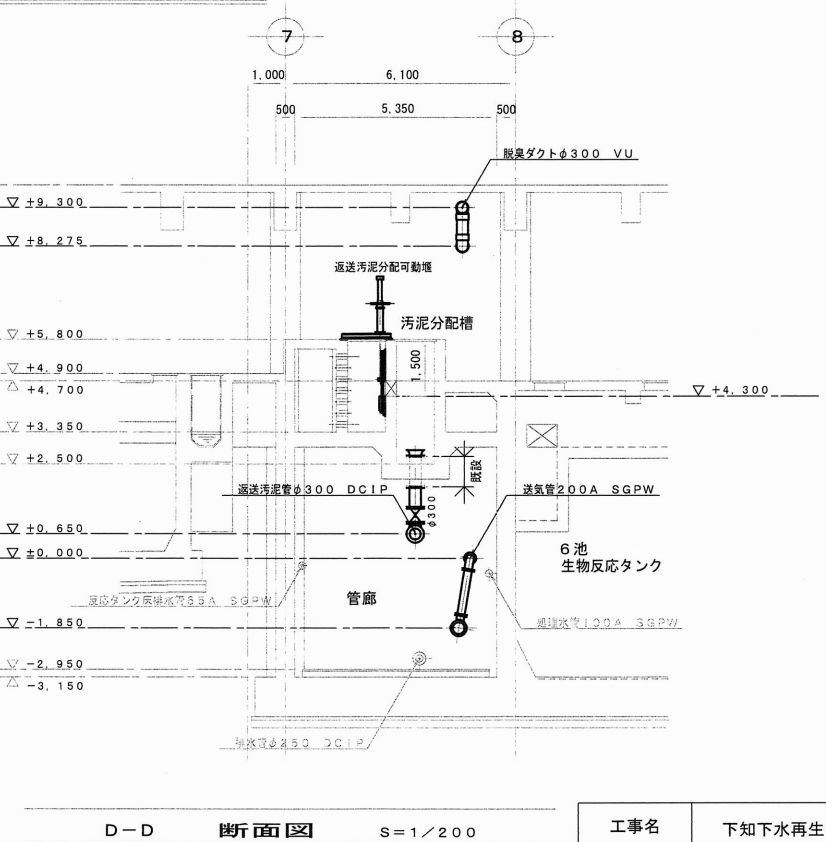
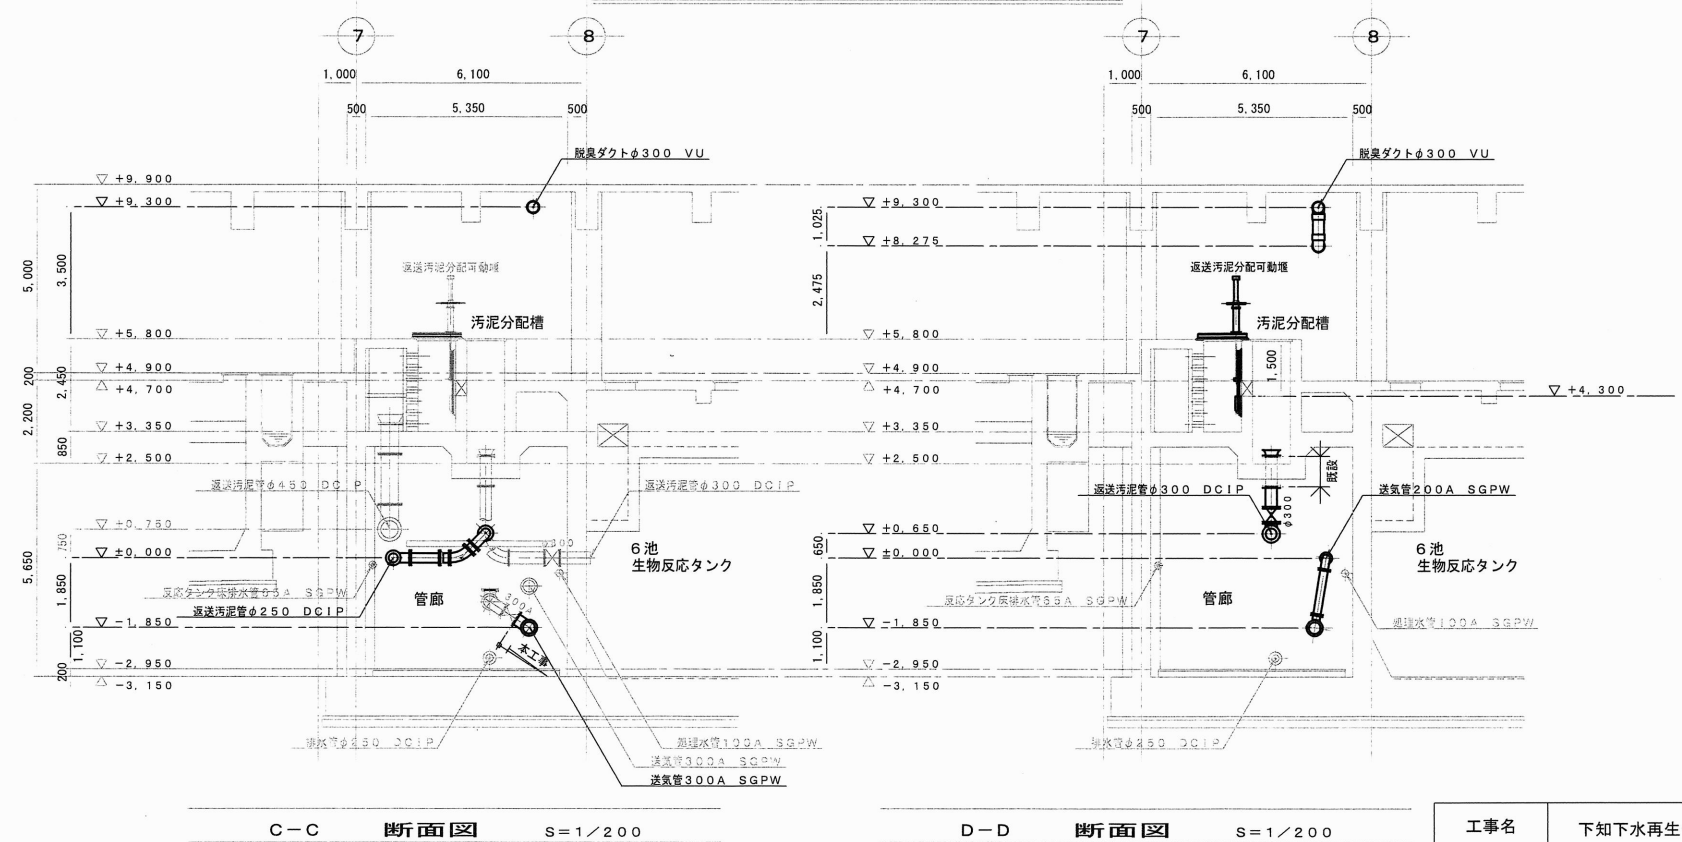



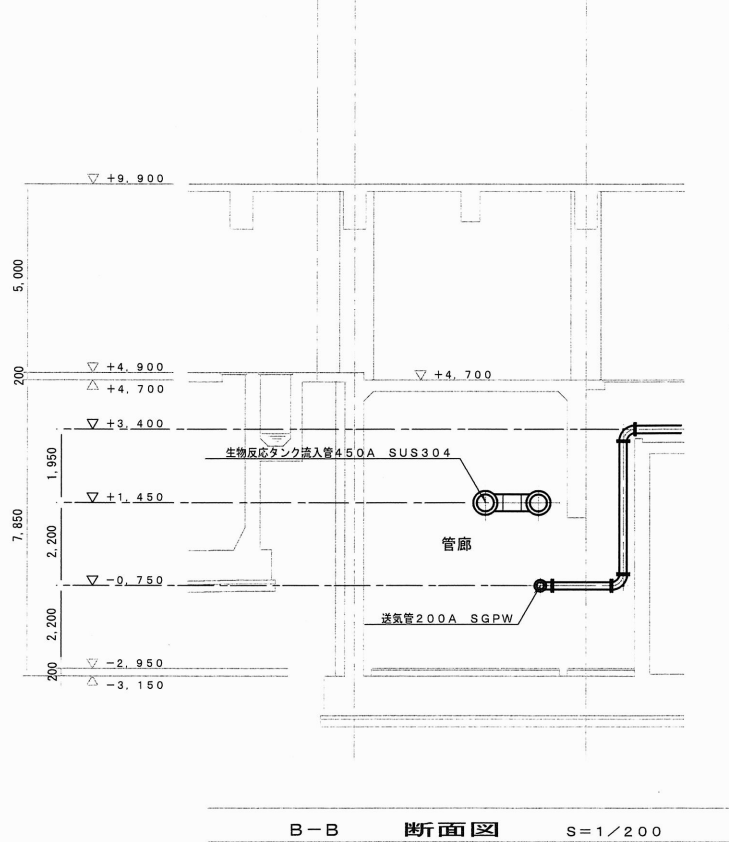


工事名	下知下水再生センター水処理施設（8池目）機械設備工事（R8-1）✓					
名 称	生物反応タンク 平面図 5				図面No.	16 / 30
縮 尺	1/200	課長	補佐	係長	設計	検図
令和8年度		栗田	澤田	森近	河添	川崎
高知市上下水道局 下水道施設管理課						

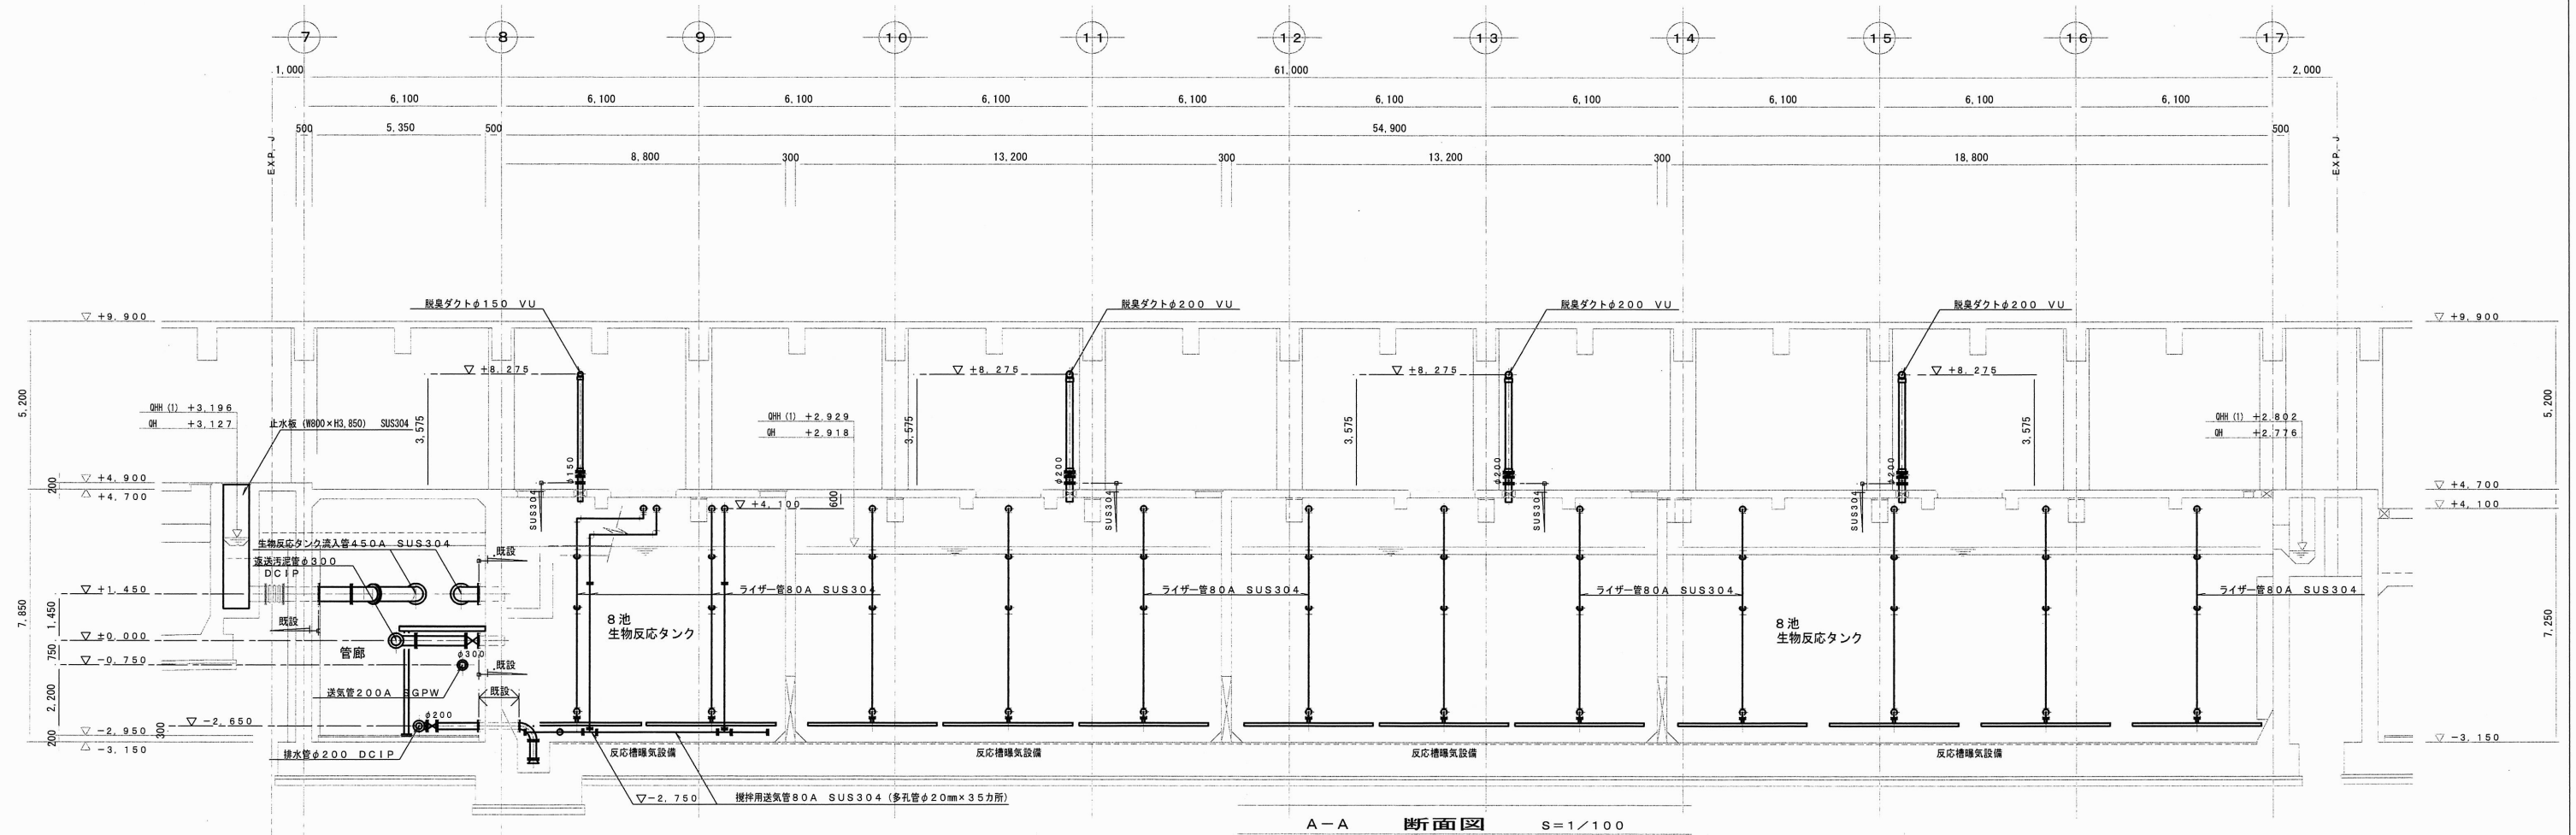

——— : 太線部は今回工事範囲を示す。


工事名	下知下水再生センター水処理施設（8池目）機械設備工事（R8-1）				
名称	生物反応タンク 断面図 1			図面No.	17 / 30
縮尺	1/200	課長	補佐	係長	設計
令和8年度					検図
高知市上下水道局 下水道施設管理課			栗田	澤田	森近
			河添	川崎	

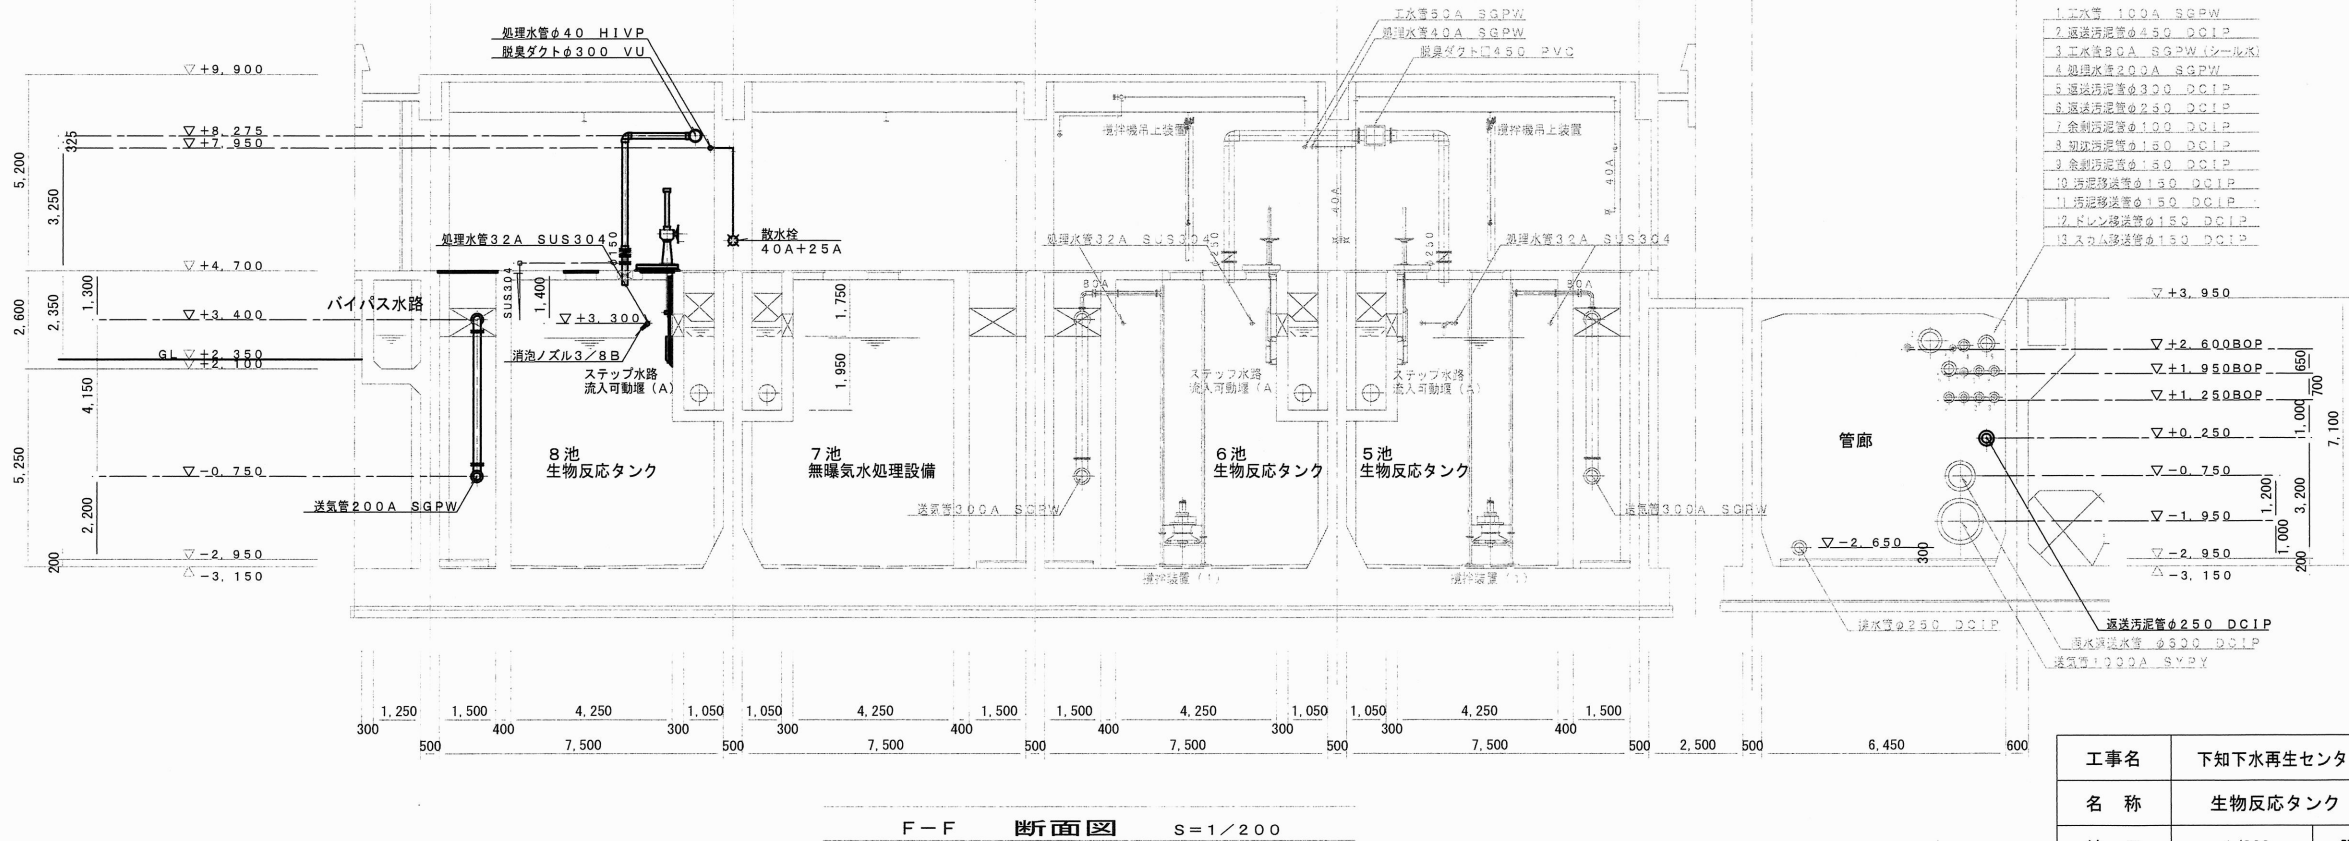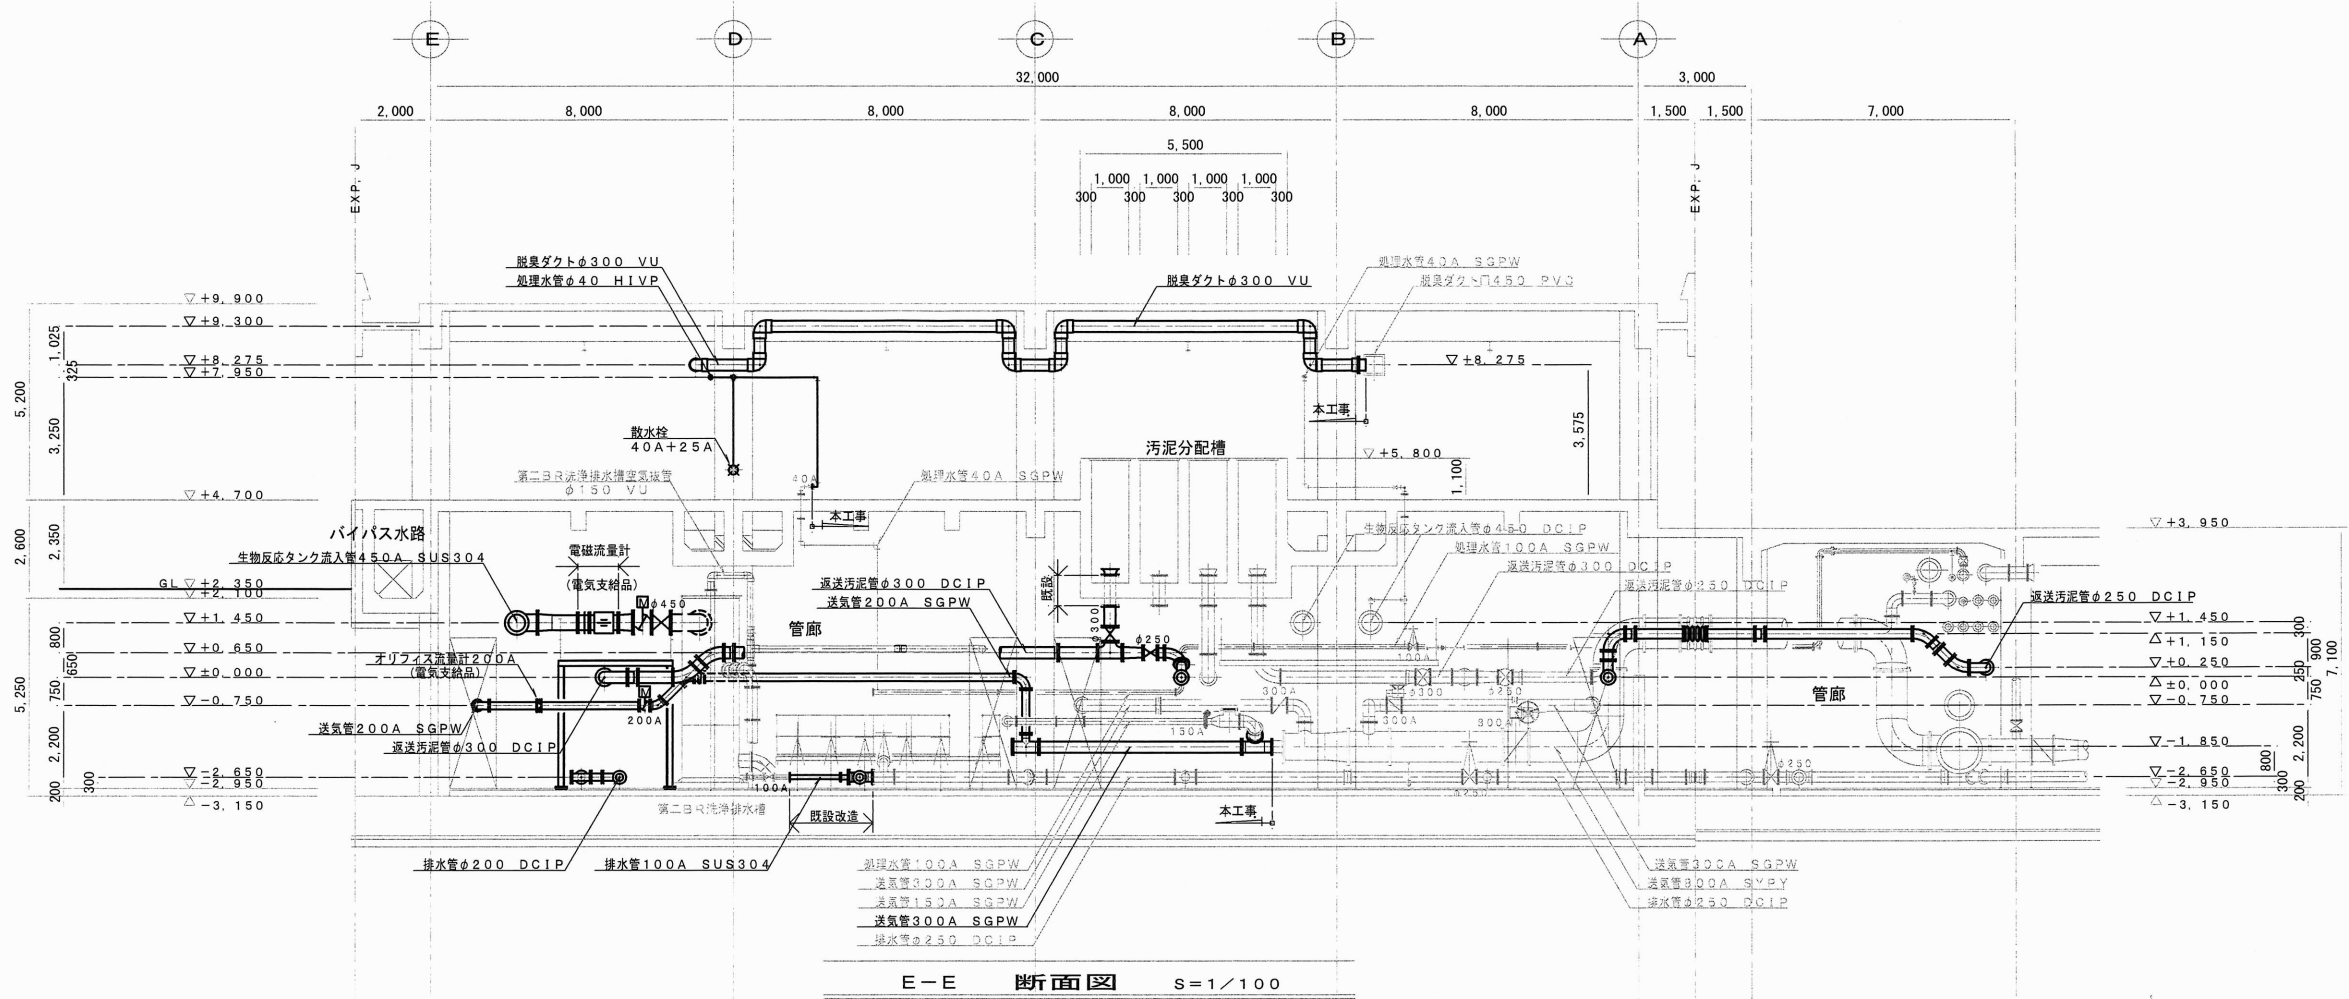


- 1. 排水管φ100A SGPW
- 2. 送気汚泥管φ450 DCIP
- 3. 排水管φ100A SGPW (シーリング)
- 4. 排水管φ100A SGPW
- 5. 送気汚泥管φ300 DCIP
- 6. 送気汚泥管φ250 DCIP
- 7. 送気汚泥管φ100 DCIP
- 8. 排水管φ100 DCIP
- 9. 排水管φ100 DCIP
- 10. 排水管φ100 DCIP
- 11. 排水管φ100 DCIP
- 12. 排水管φ100 DCIP
- 13. 排水管φ100 DCIP

——— : 太線部は今回工事範囲を示す。

工事名	下知下水再生センター水処理施設(8池目)機械設備工事(R8-1)✓				
名称	生物反応タンク 断面図2				図面No. 18 / 30
縮尺	1/200	課長	補佐	係長	設計 検図
令和8年度					
高知市上下水道局 下水道施設管理課		栗田	澤田	森近	河添 川崎

 

工事名	下知下水再生センター水処理施設（8池目）機械設備工事（R8-1）					
名称	生物反応タンク 断面図3				図面No.	19 / 30
縮尺	1/200	課長	補佐	係長	設計	検図
令和8年度						
高知市上下水道局 下水道施設管理課						

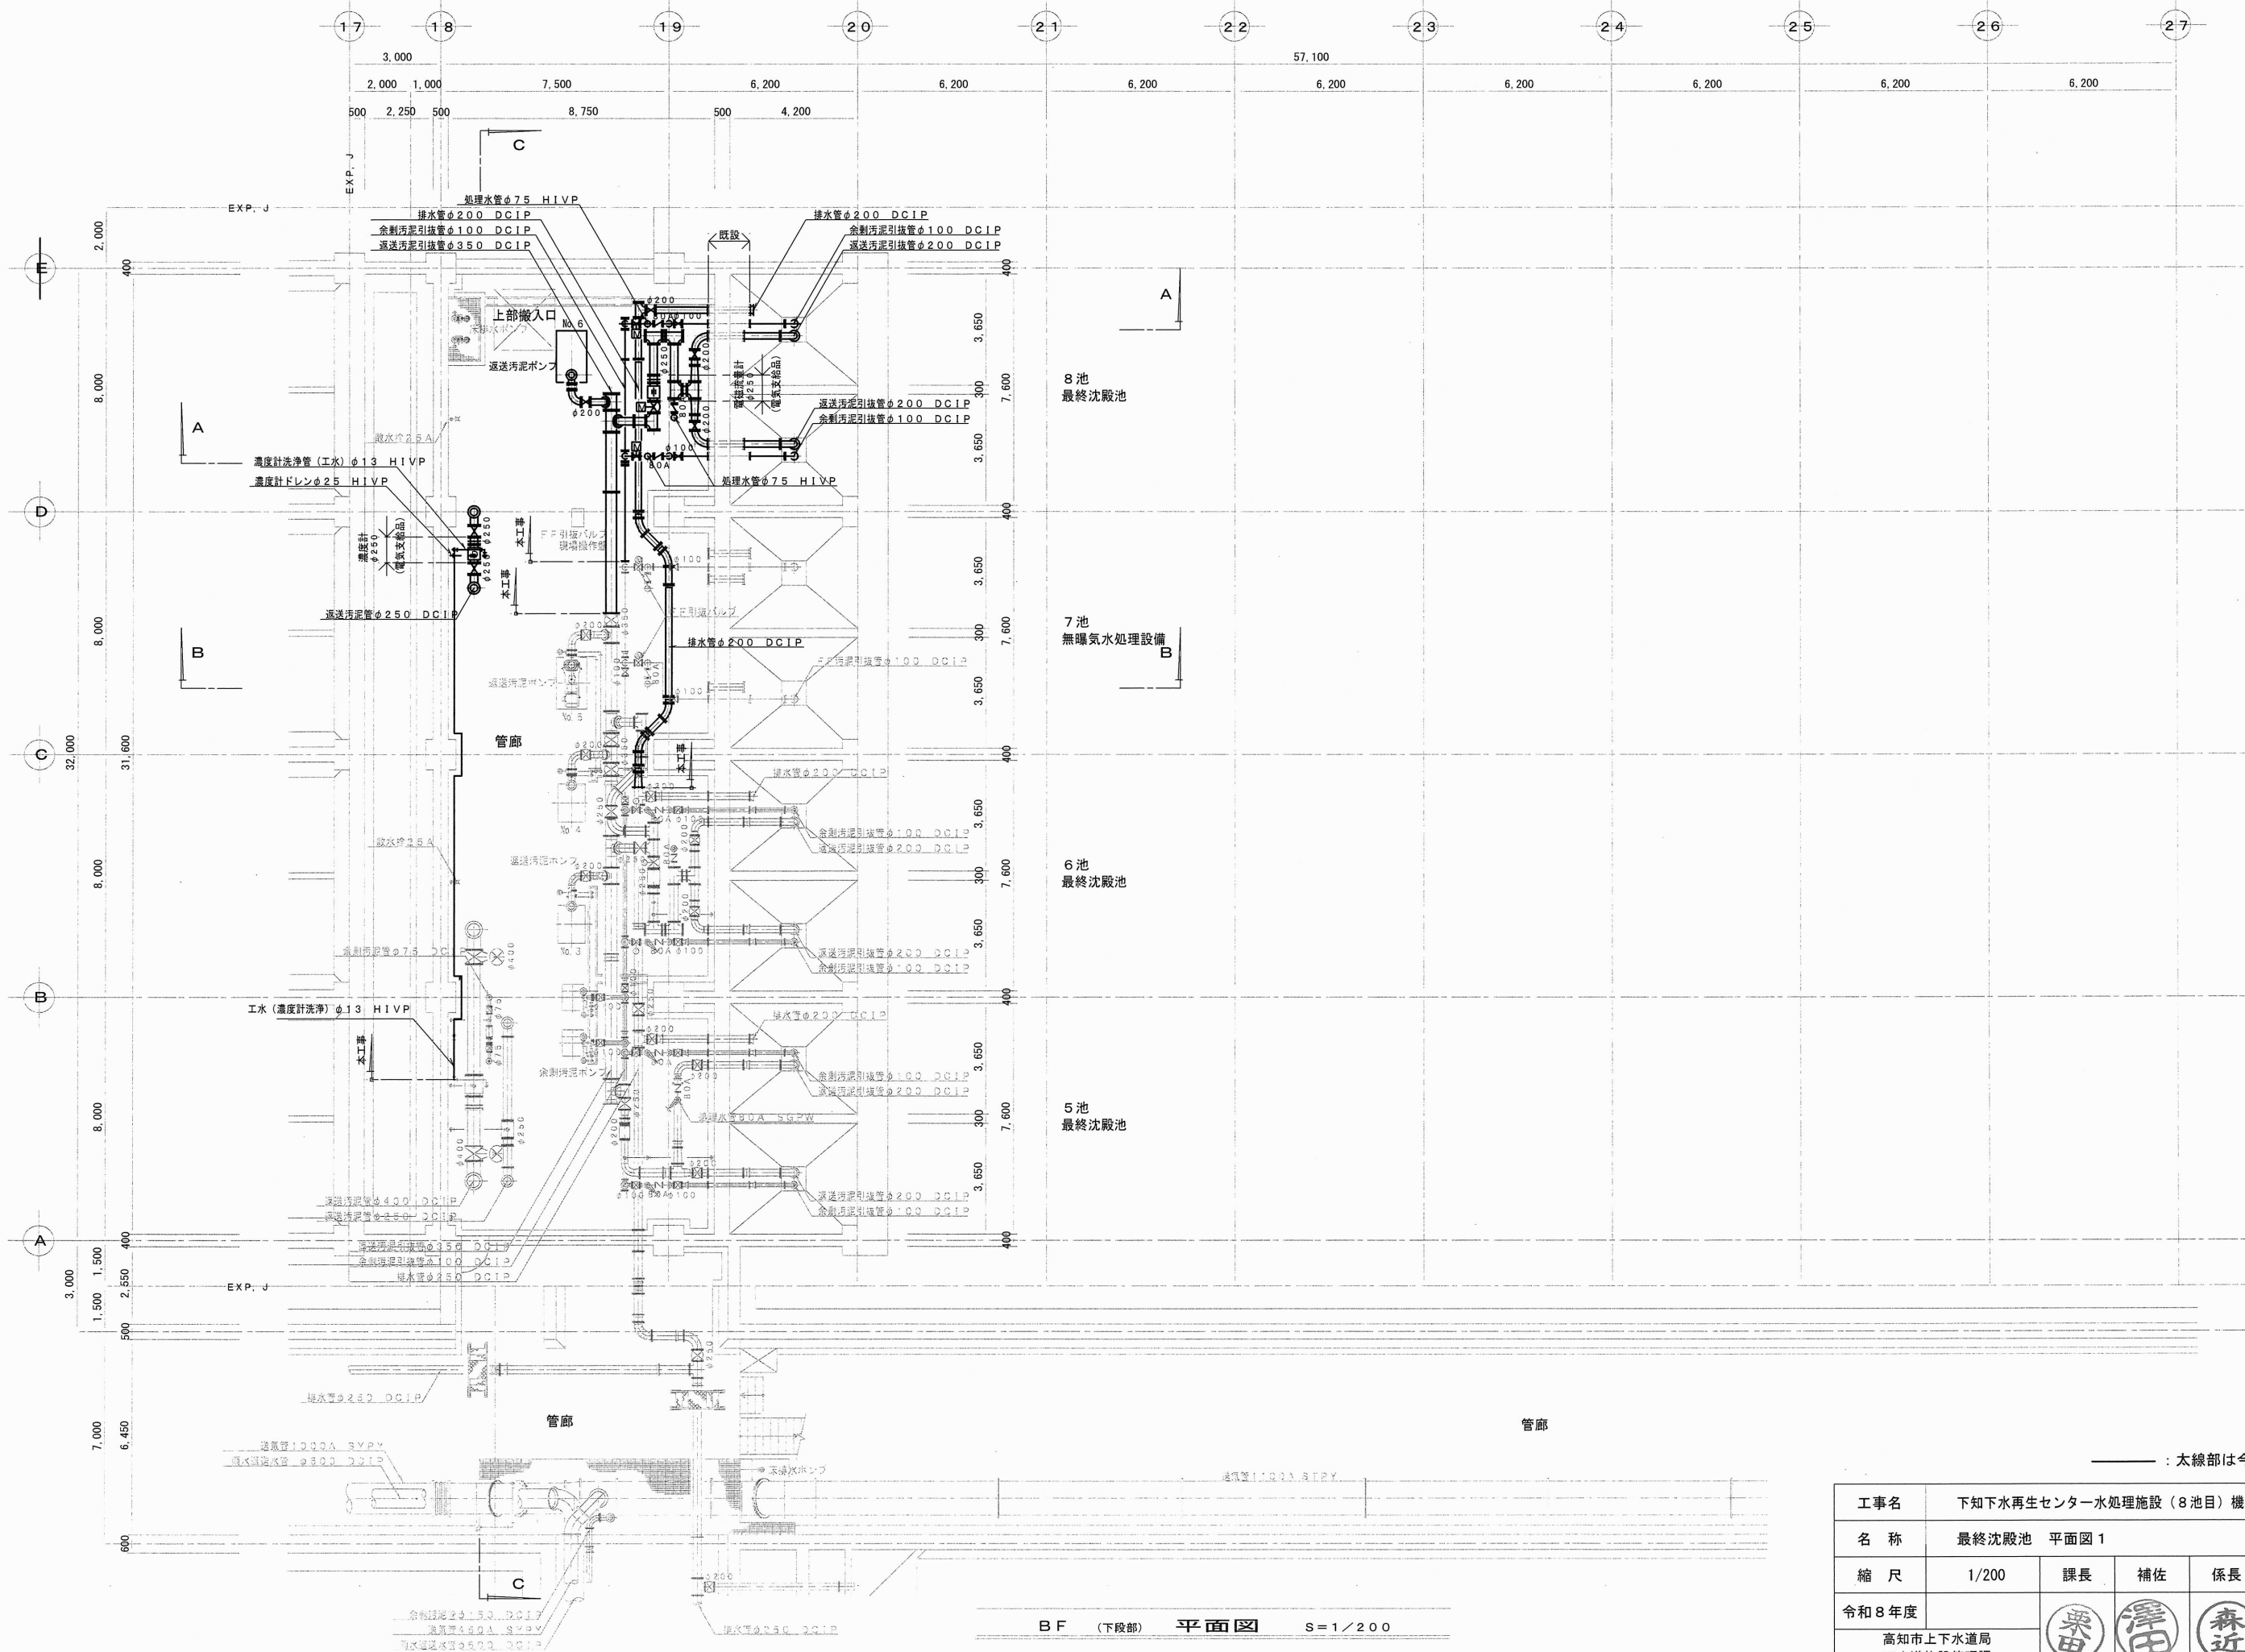

———：太線部は今回工事範囲を示す。

工事名	下知下水再生センター水処理施設（8池目）機械設備工事（R8-1）				
名 称	最終沈殿池 平面図 1				図面No. 20 / 30
縮 尺	1/200	課長	補佐	係長	設計 検図
令和8年度					
高知市上下水道局 下水道施設管理課		栗田	澤田	森近	河添 川崎