



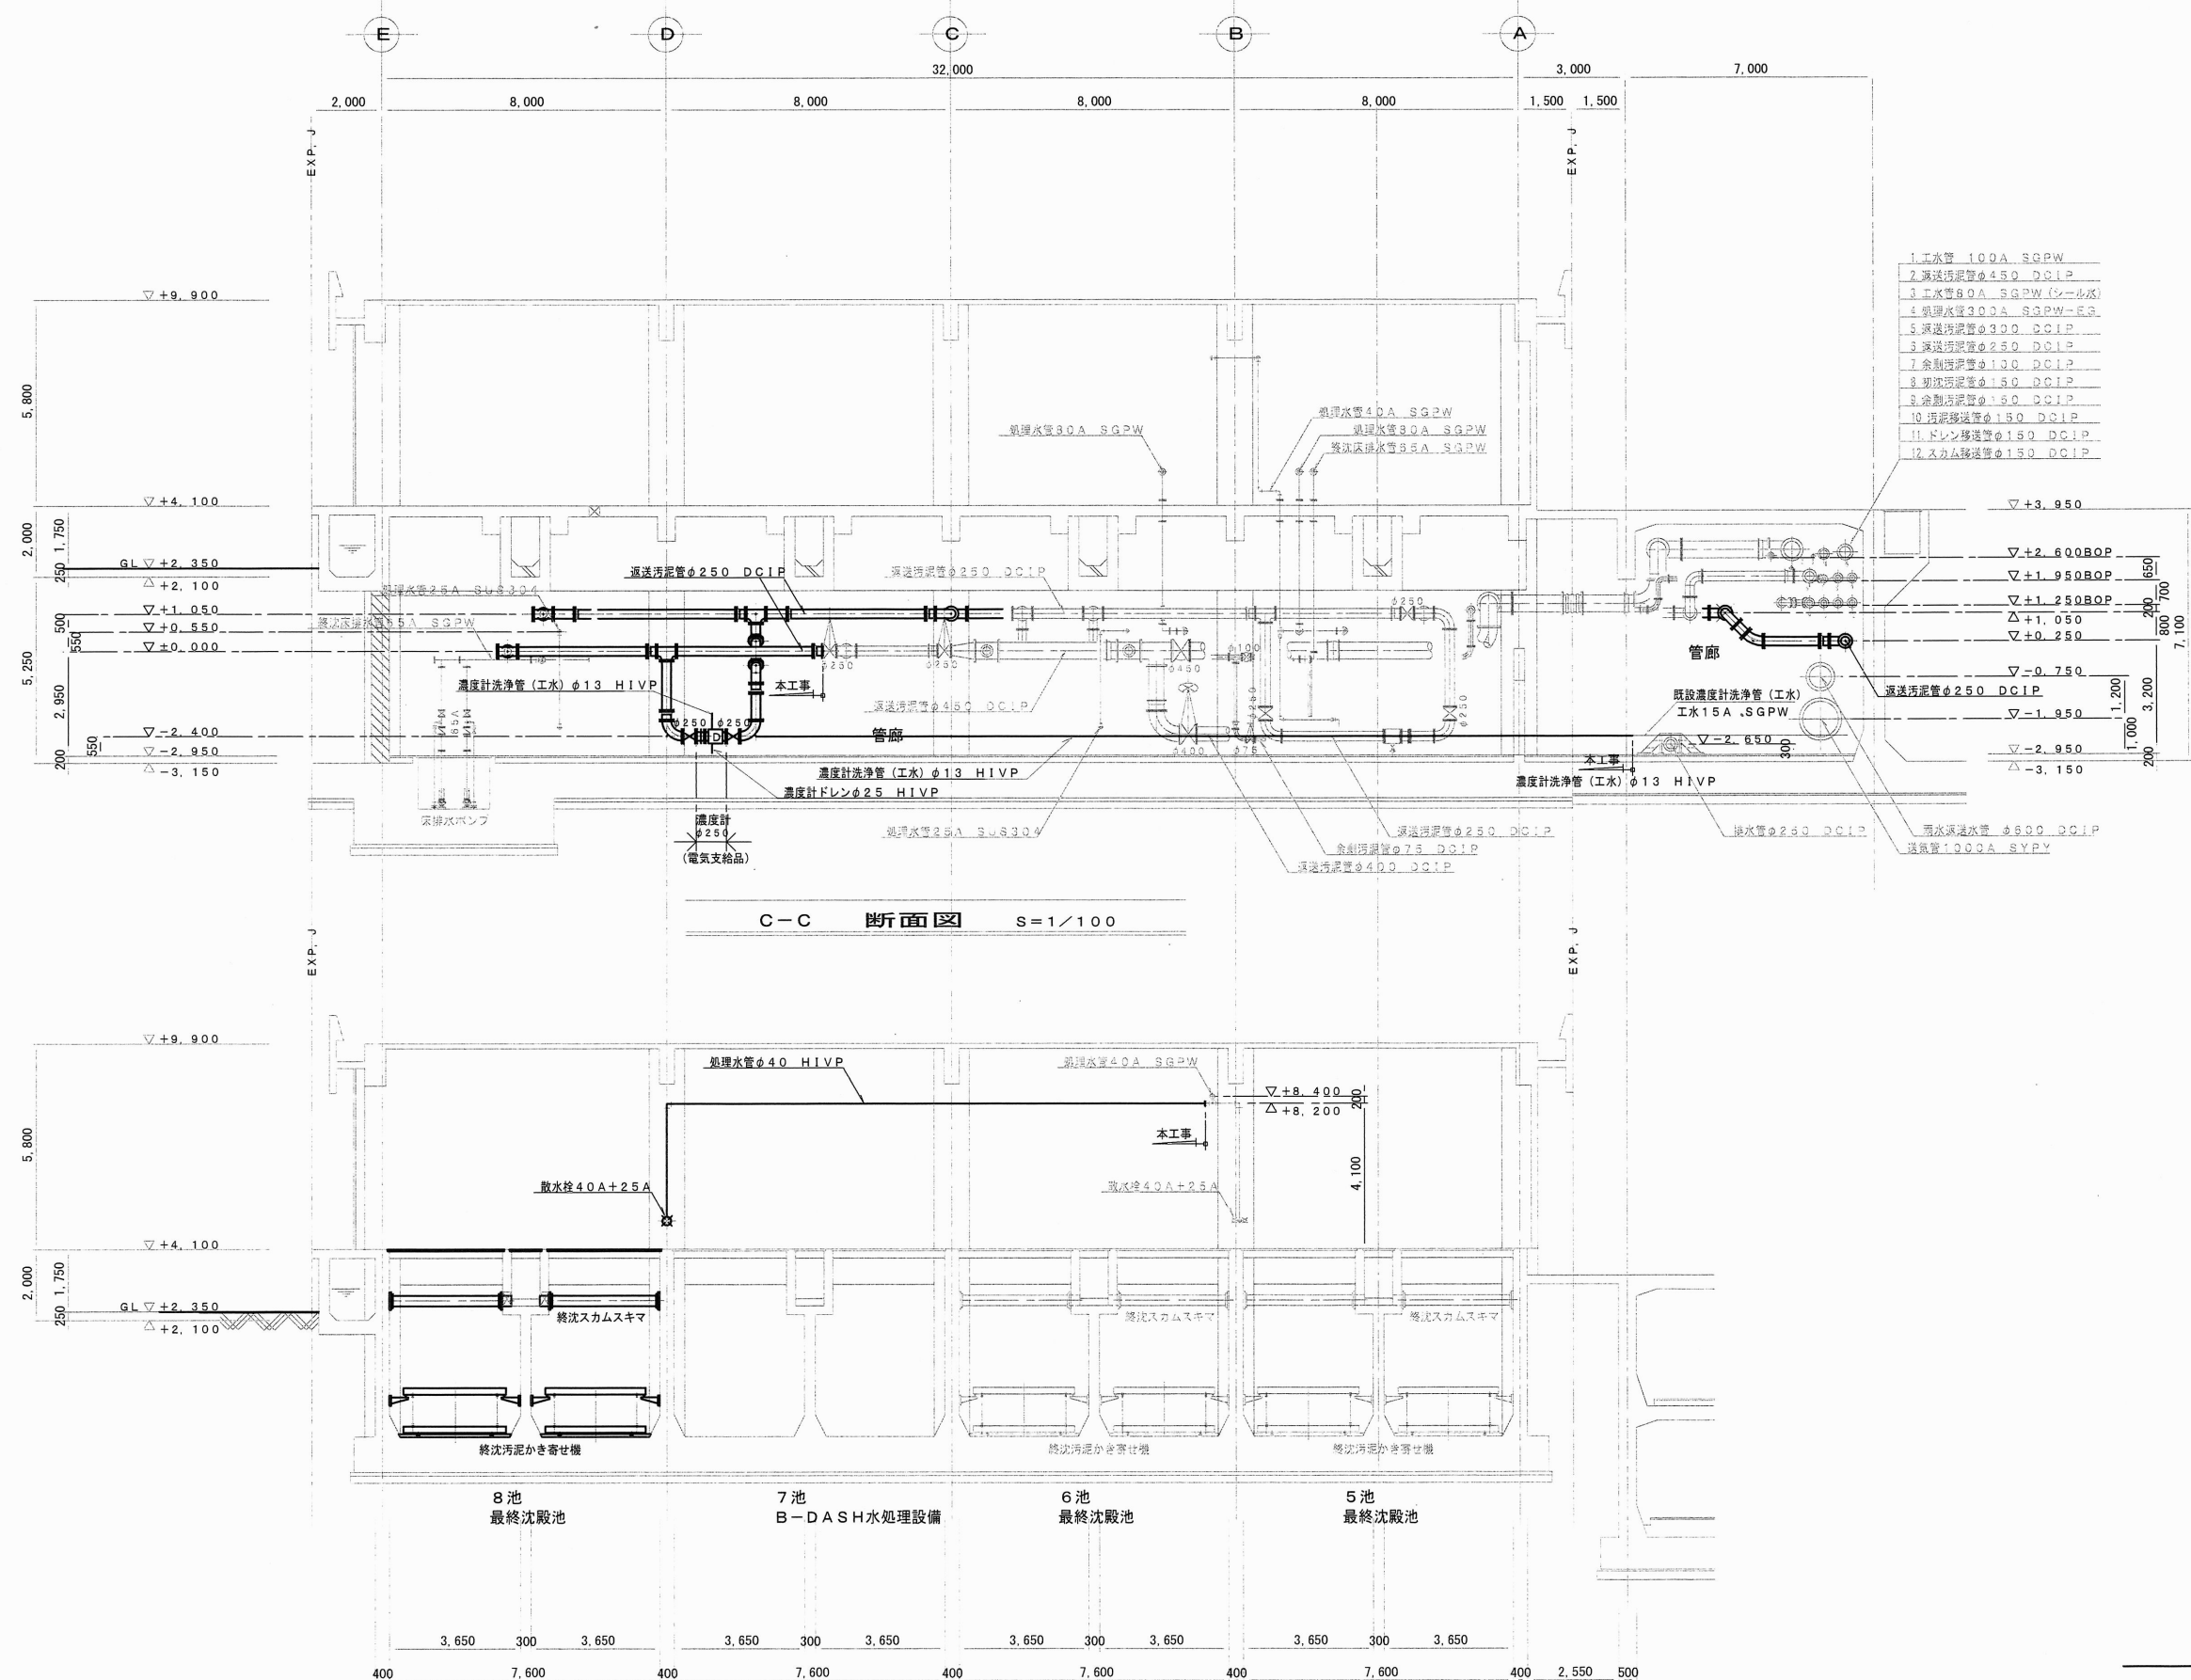


工事名	下知下水再生センター水処理施設（8池目）機械設備工事（R8-1）					
名称	最終沈殿池 断面図2				図面No.	26 / 30
縮尺	1/200	課長	補佐	係長	設計	検図
令和8年度		栗田	澤田	森近	河添	川崎
高知市上下水道局 下水道施設管理課						

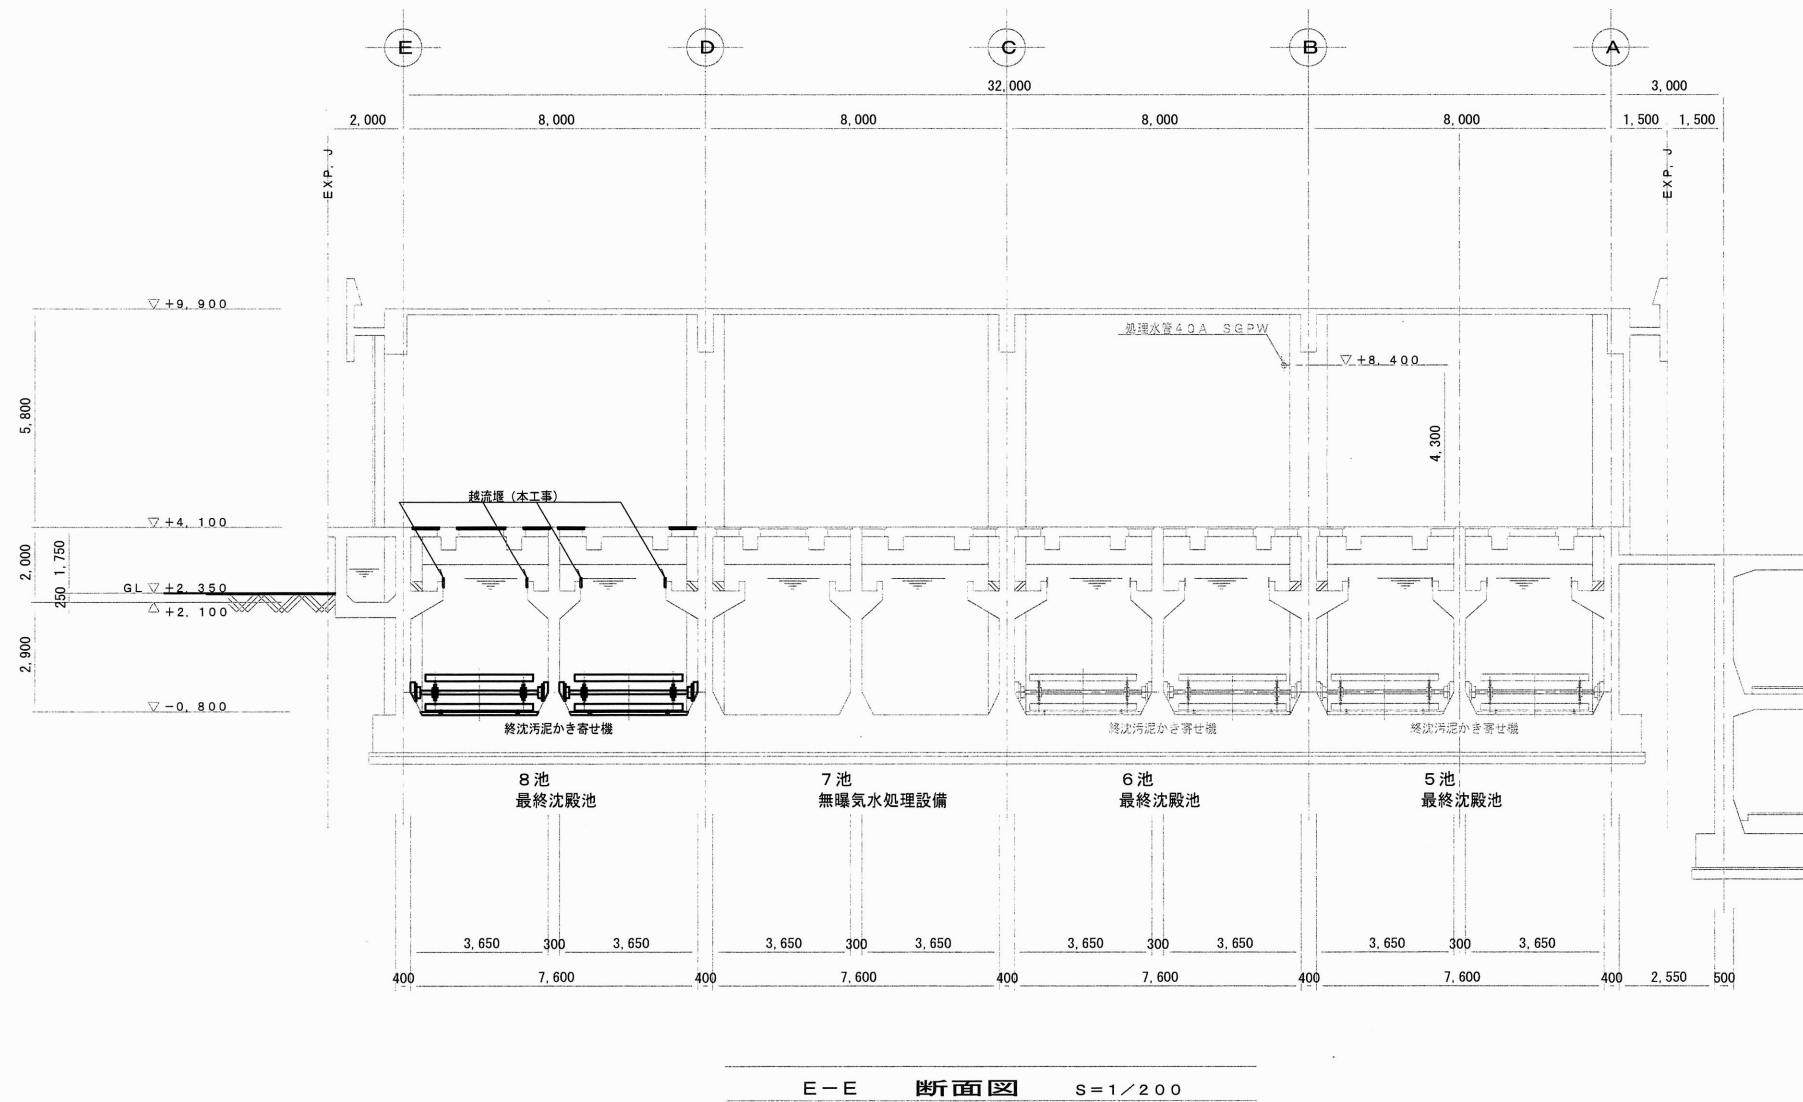


——— : 太線部は今回工事範囲を示す。

工事名	下知下水再生センター水処理施設（8池目）機械設備工事（R8-1）					
名 称	最終沈殿池 断面図 3				図面No.	27 / 30
縮 尺	1/200	課長	補佐	係長	設計	検図
令和 8 年度		栗田	澤田	森近	河添	川崎
高知市上下水道局 下水道施設管理課						

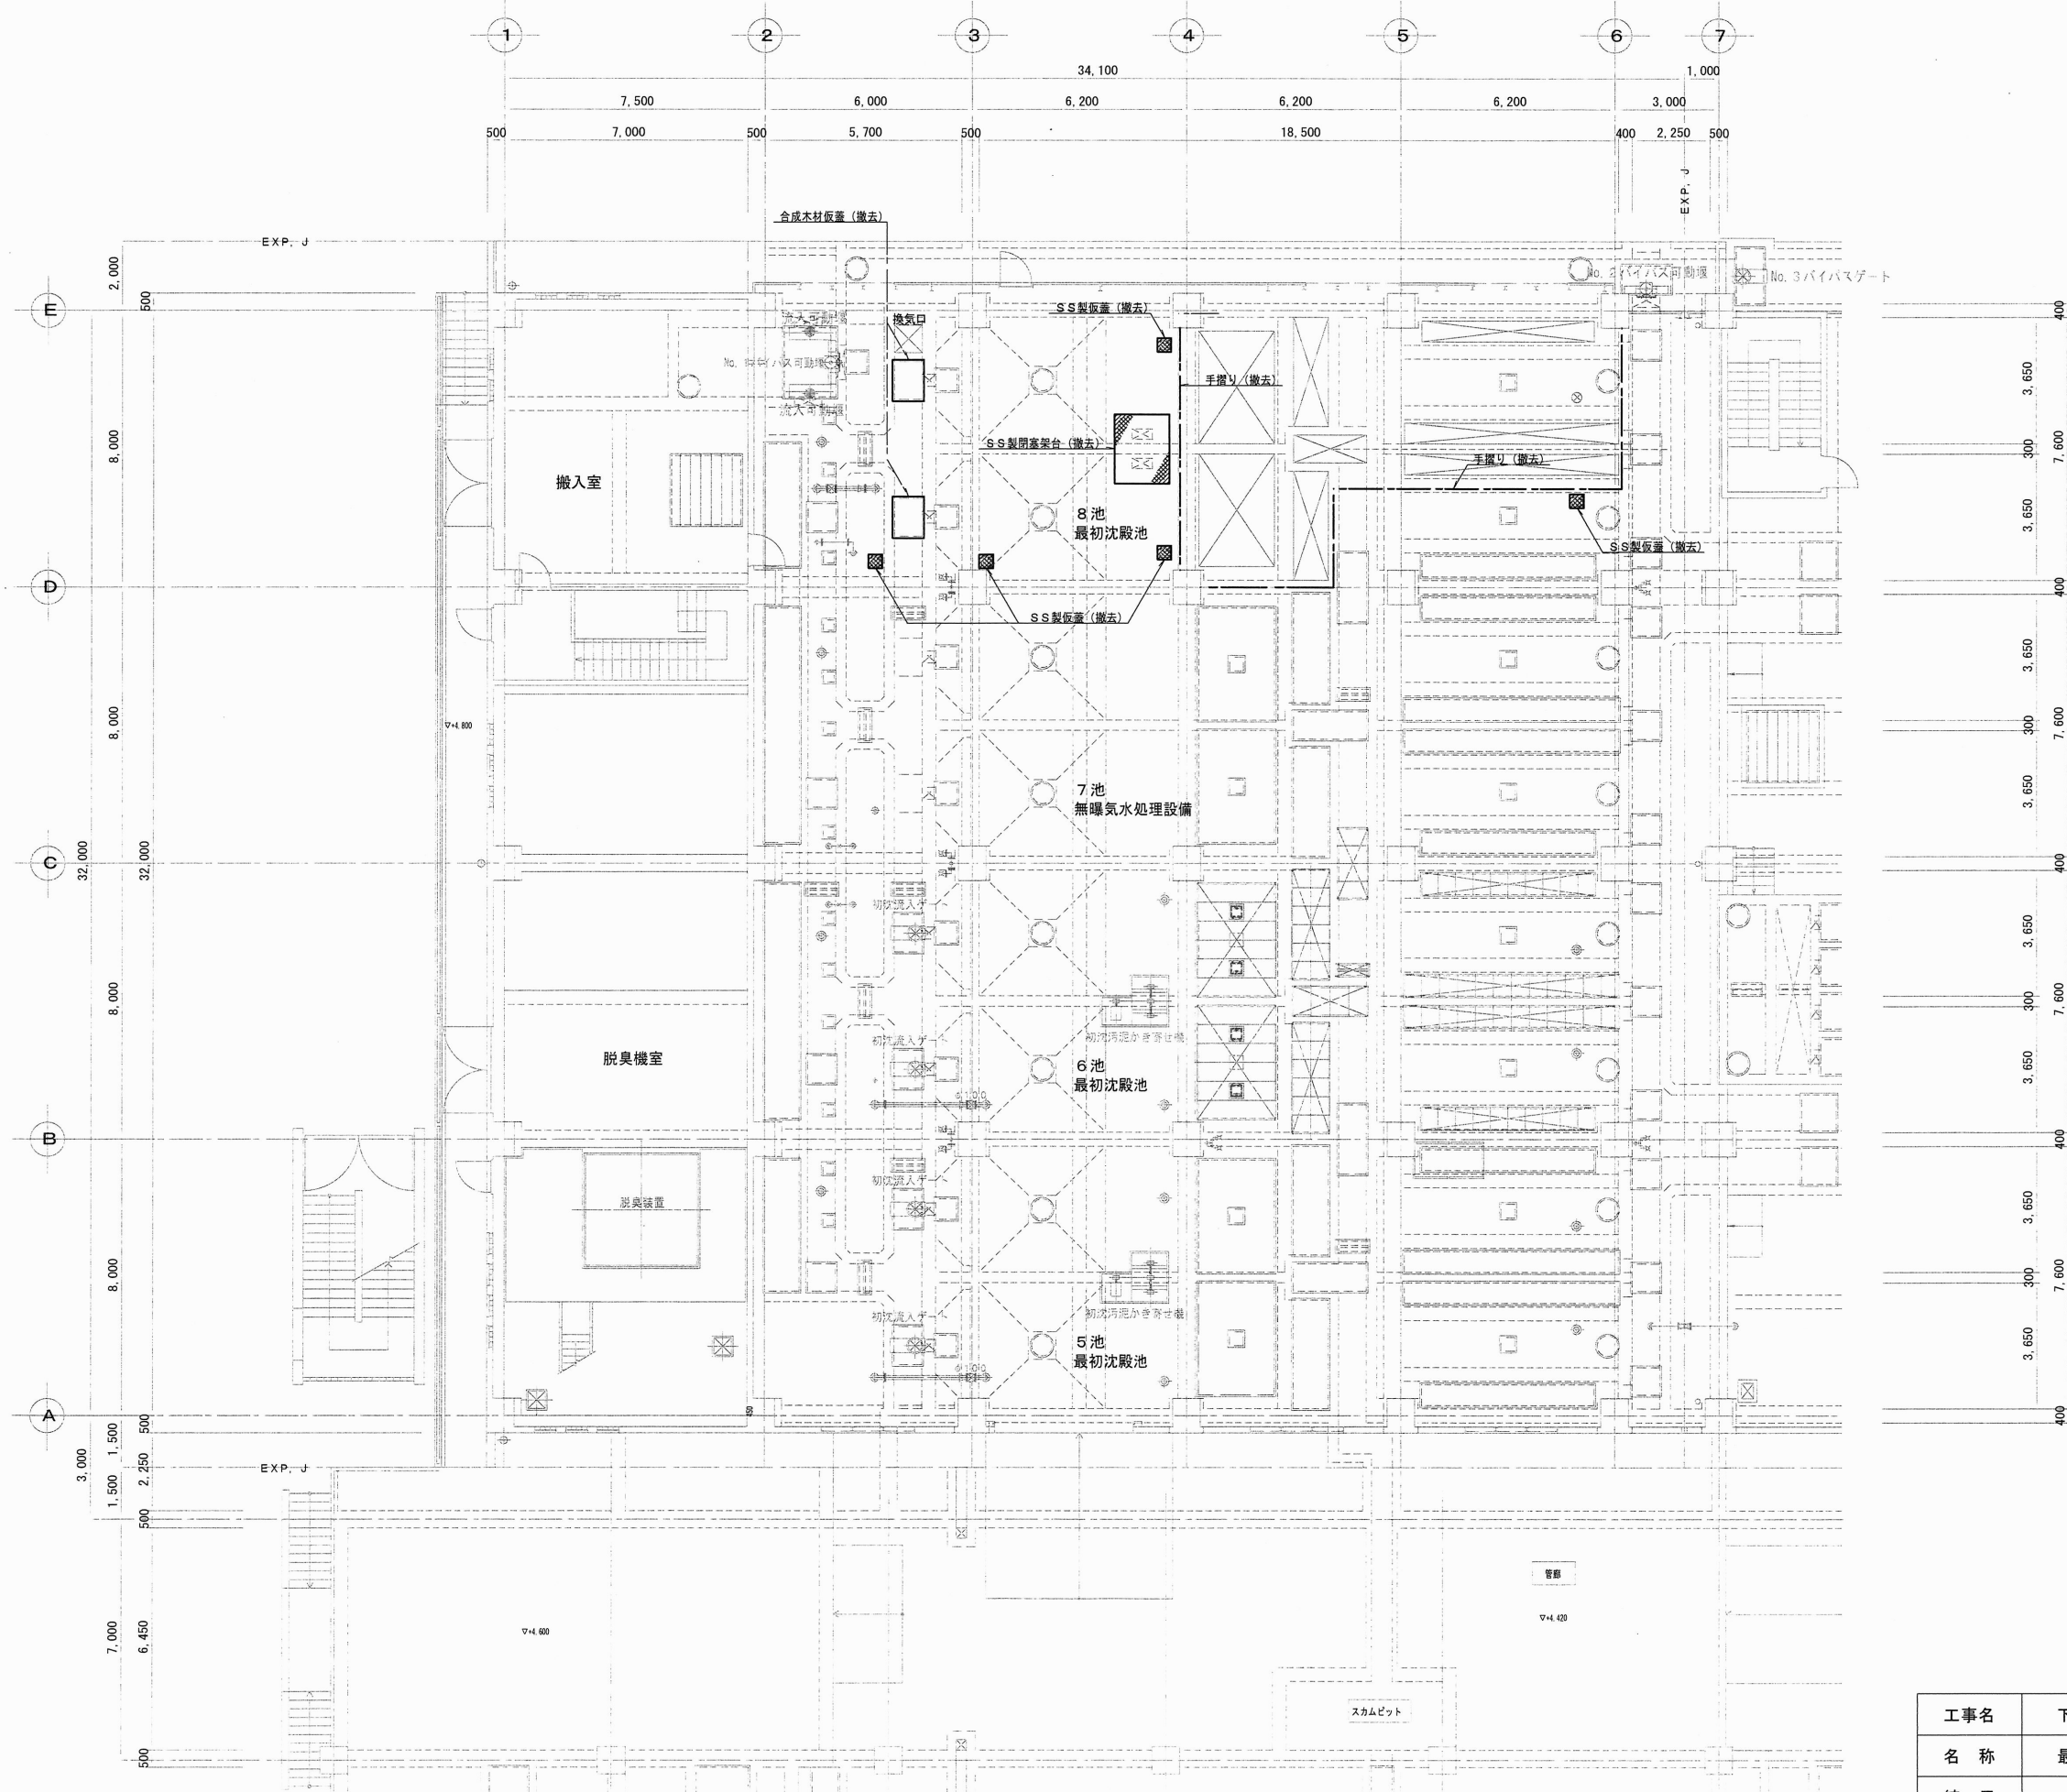


———：太線部は今回工事範囲を示す。

工事名	下知下水再生センター水処理施設（8池目）機械設備工事（R8-1）				
名称	最初沈殿池 付帯設備撤去平面図	図面No.	28 / 30		
縮尺	1/200	課長	補佐	係長	設計 検図
令和8年度		栗田	澤田	森近	河添 川崎
高知市上下水道局 下水道施設管理課					

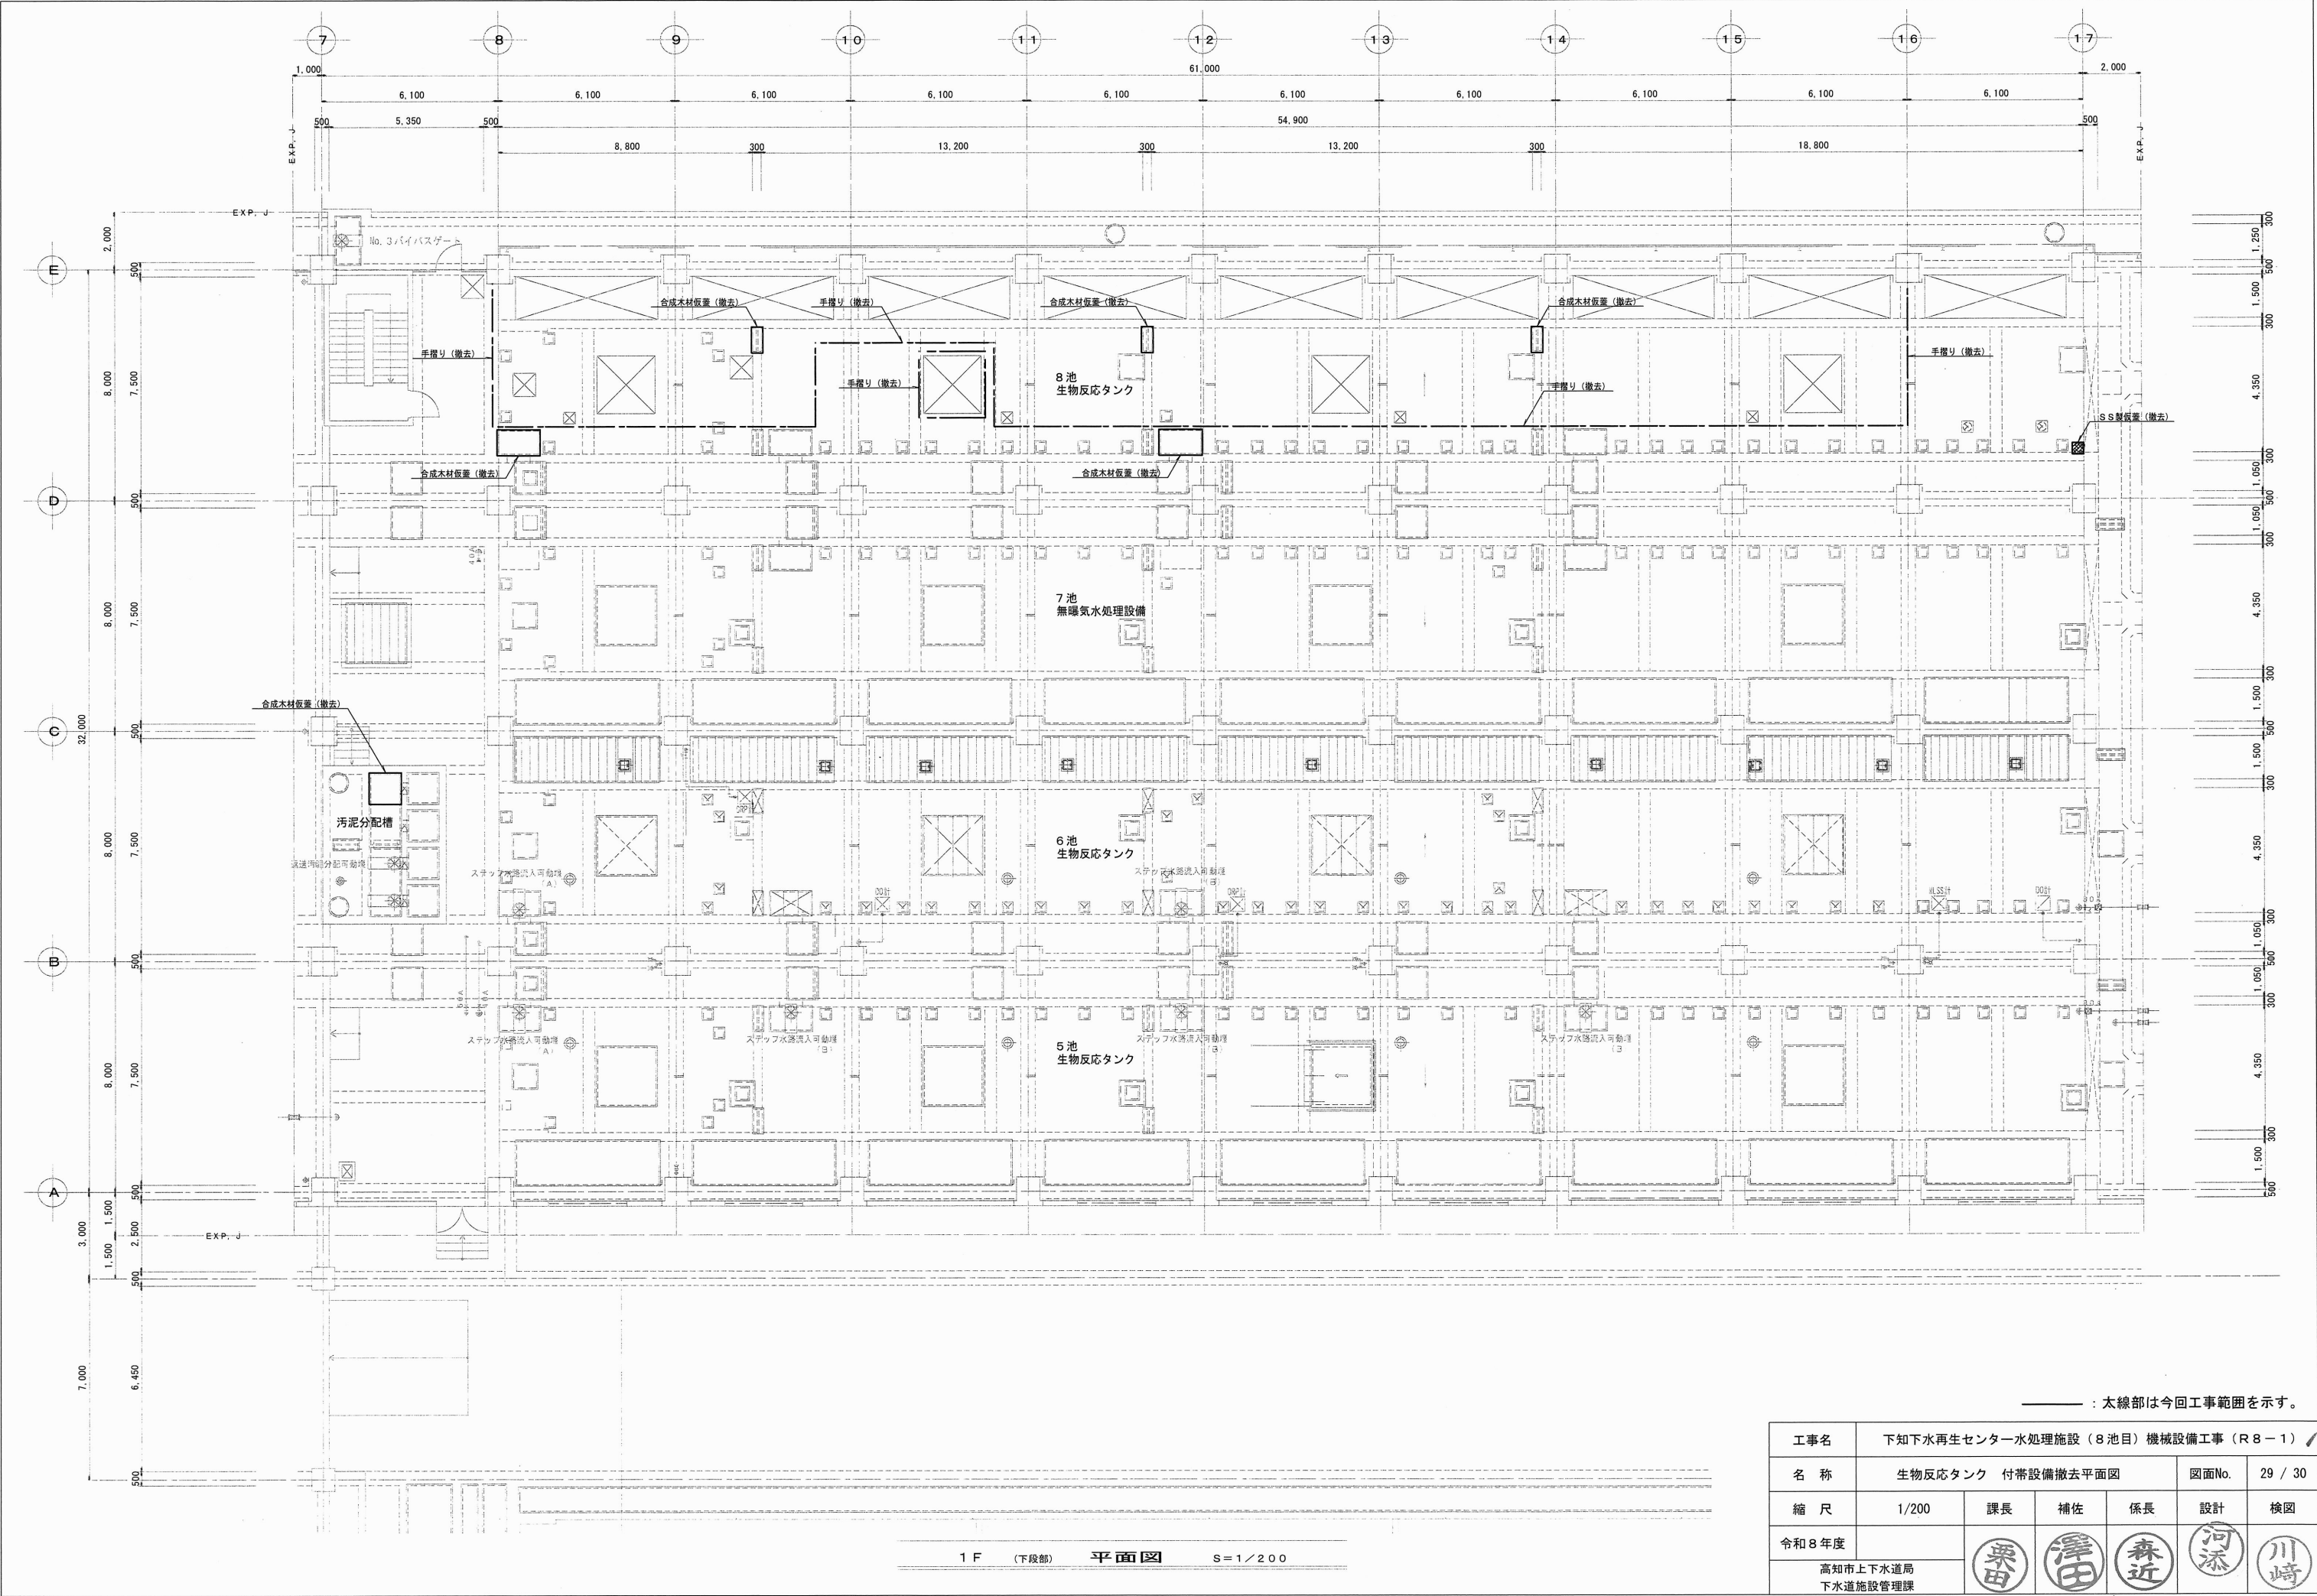

——— : 太線部は今回工事範囲を示す。

工事名	下知下水再生センター水処理施設（8池目）機械設備工事（R8-1）					
名 称	生物反応タンク 付帯設備撤去平面図				図面No.	29 / 30
縮 尺	1/200	課長	補佐	係長	設計	検図
令和8年度						
高知市上下水道局 下水道施設管理課		栗田	澤田	森近	河添	川崎

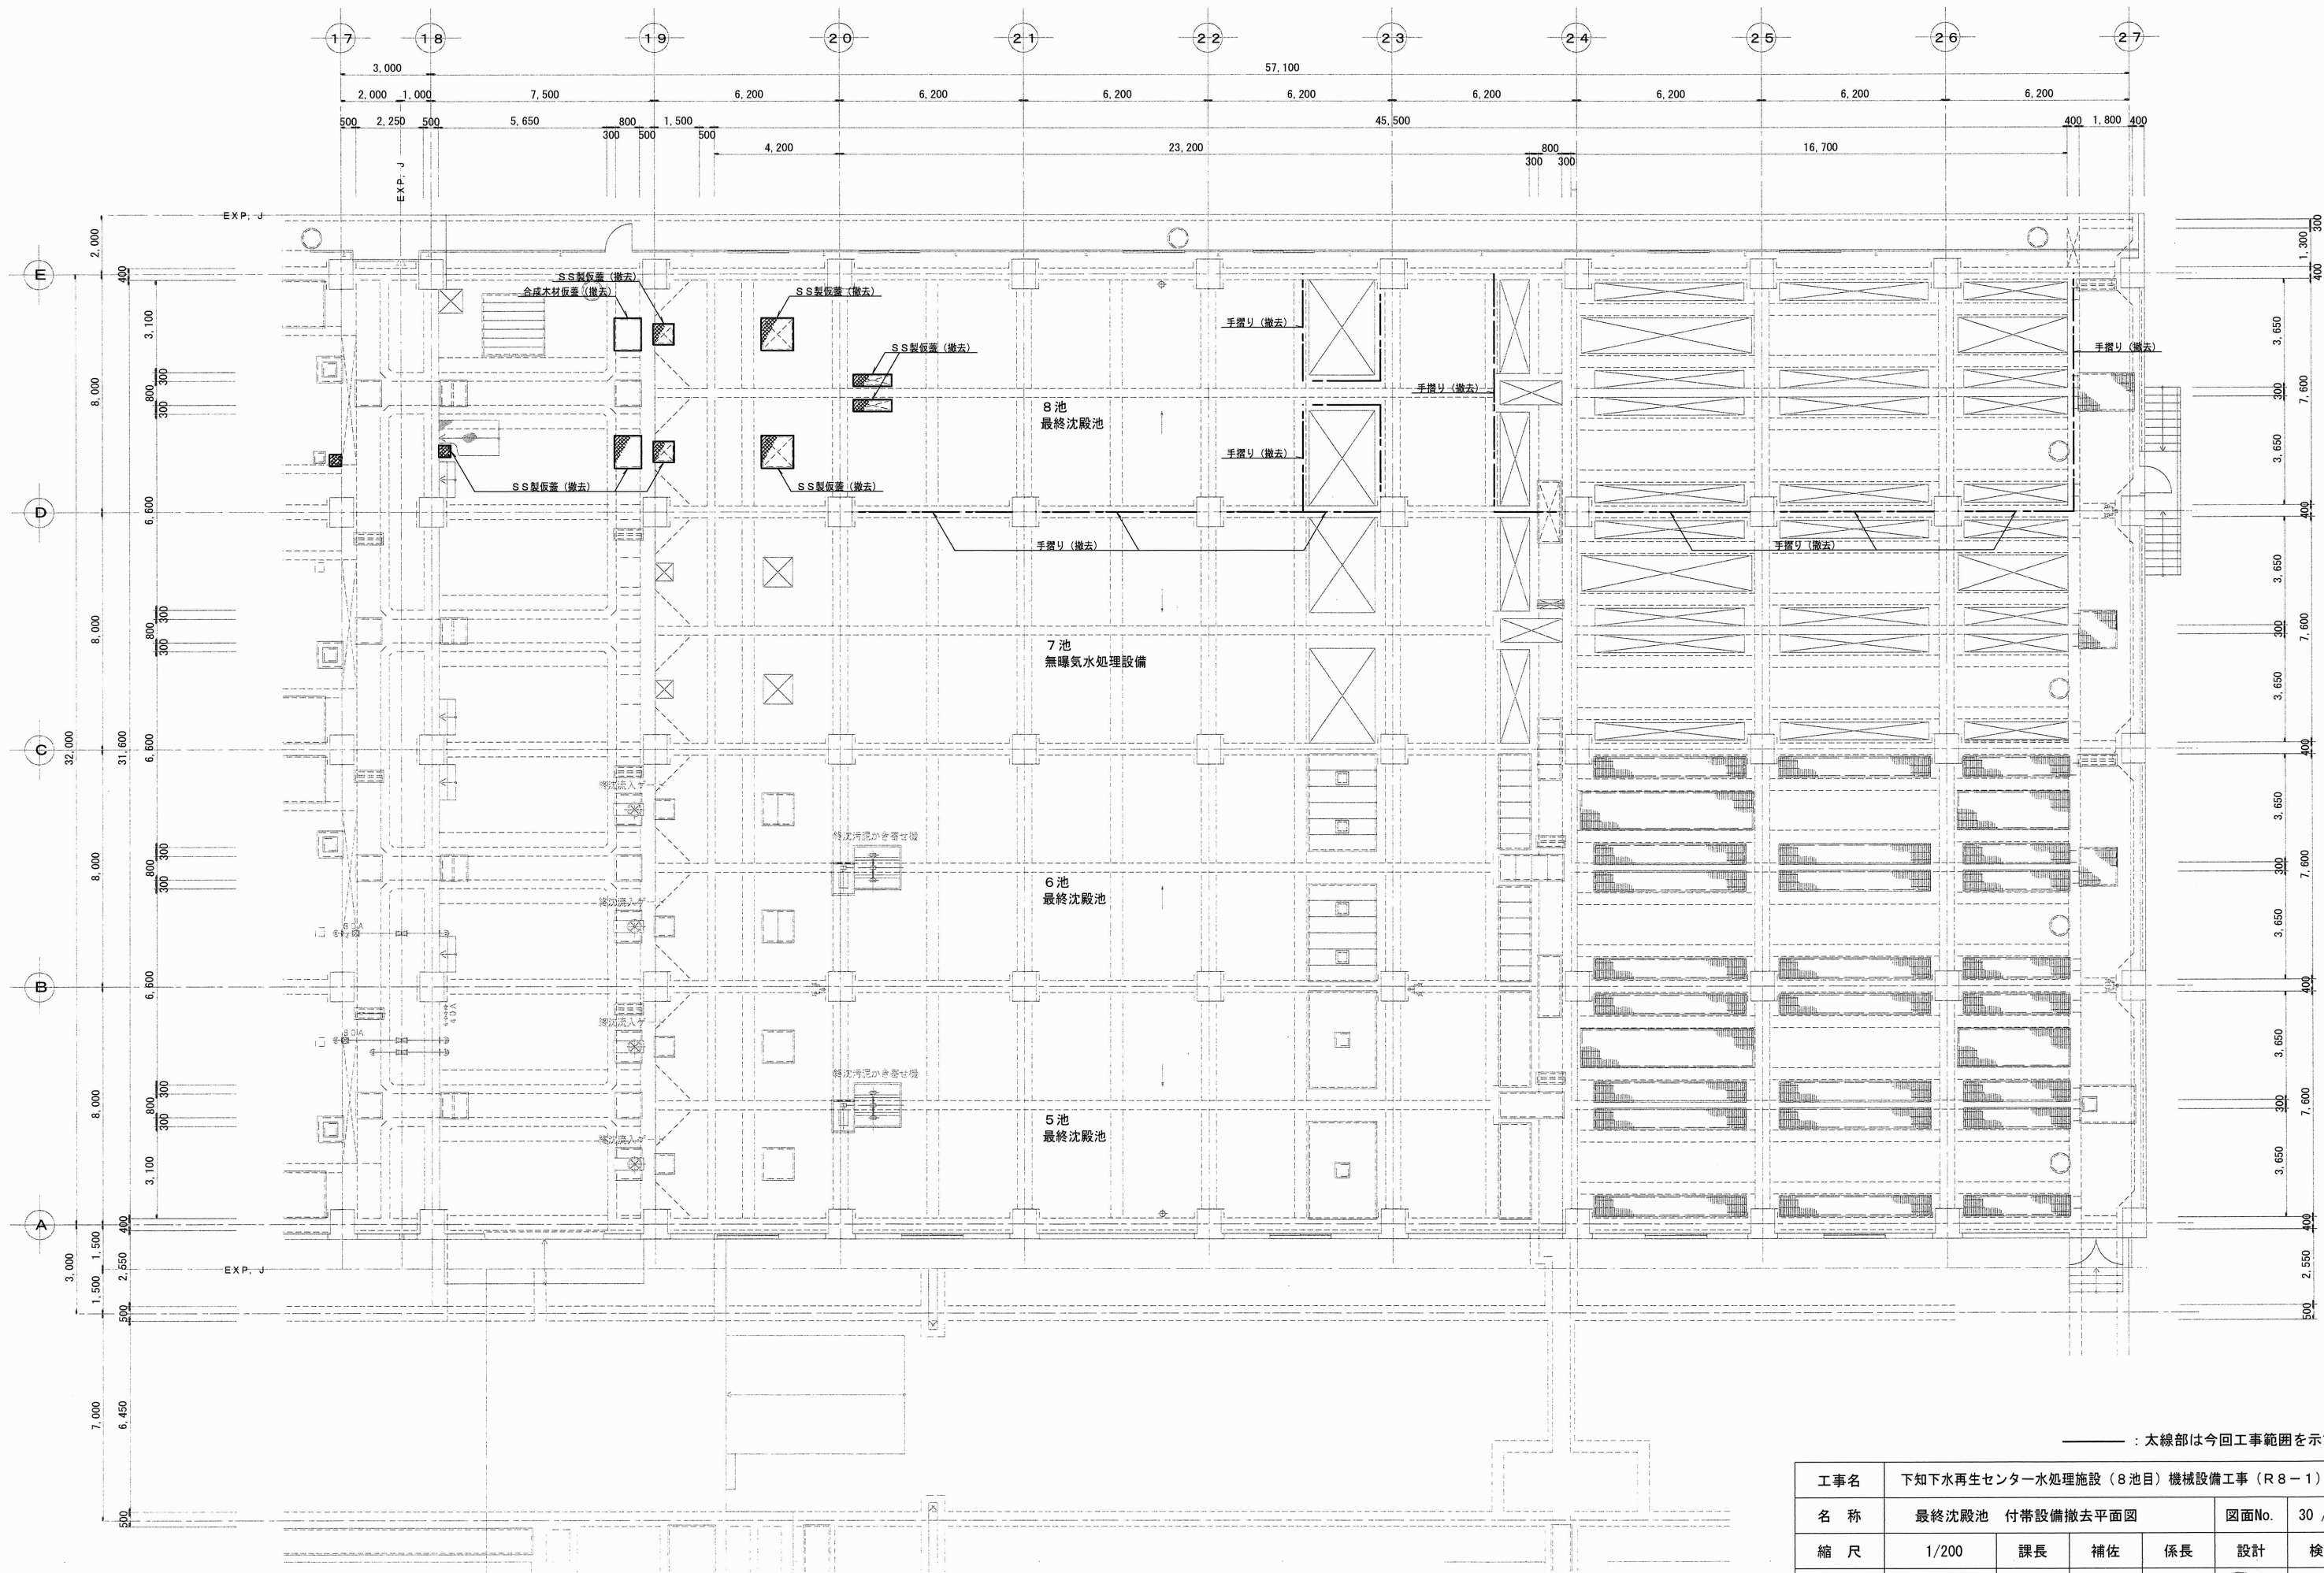

——— : 太線部は今回工事範囲を示す。

工事名	下知下水再生センター水処理施設（8池目）機械設備工事（R8-1）					
名 称	最終沈殿池 付帯設備撤去平面図				図面No.	30 / 30
縮 尺	1/200	課長	補佐	係長	設計	検図
令和8年度						
高知市上下水道局 下水道施設管理課		栗田	澤田	森近	河添	川崎