



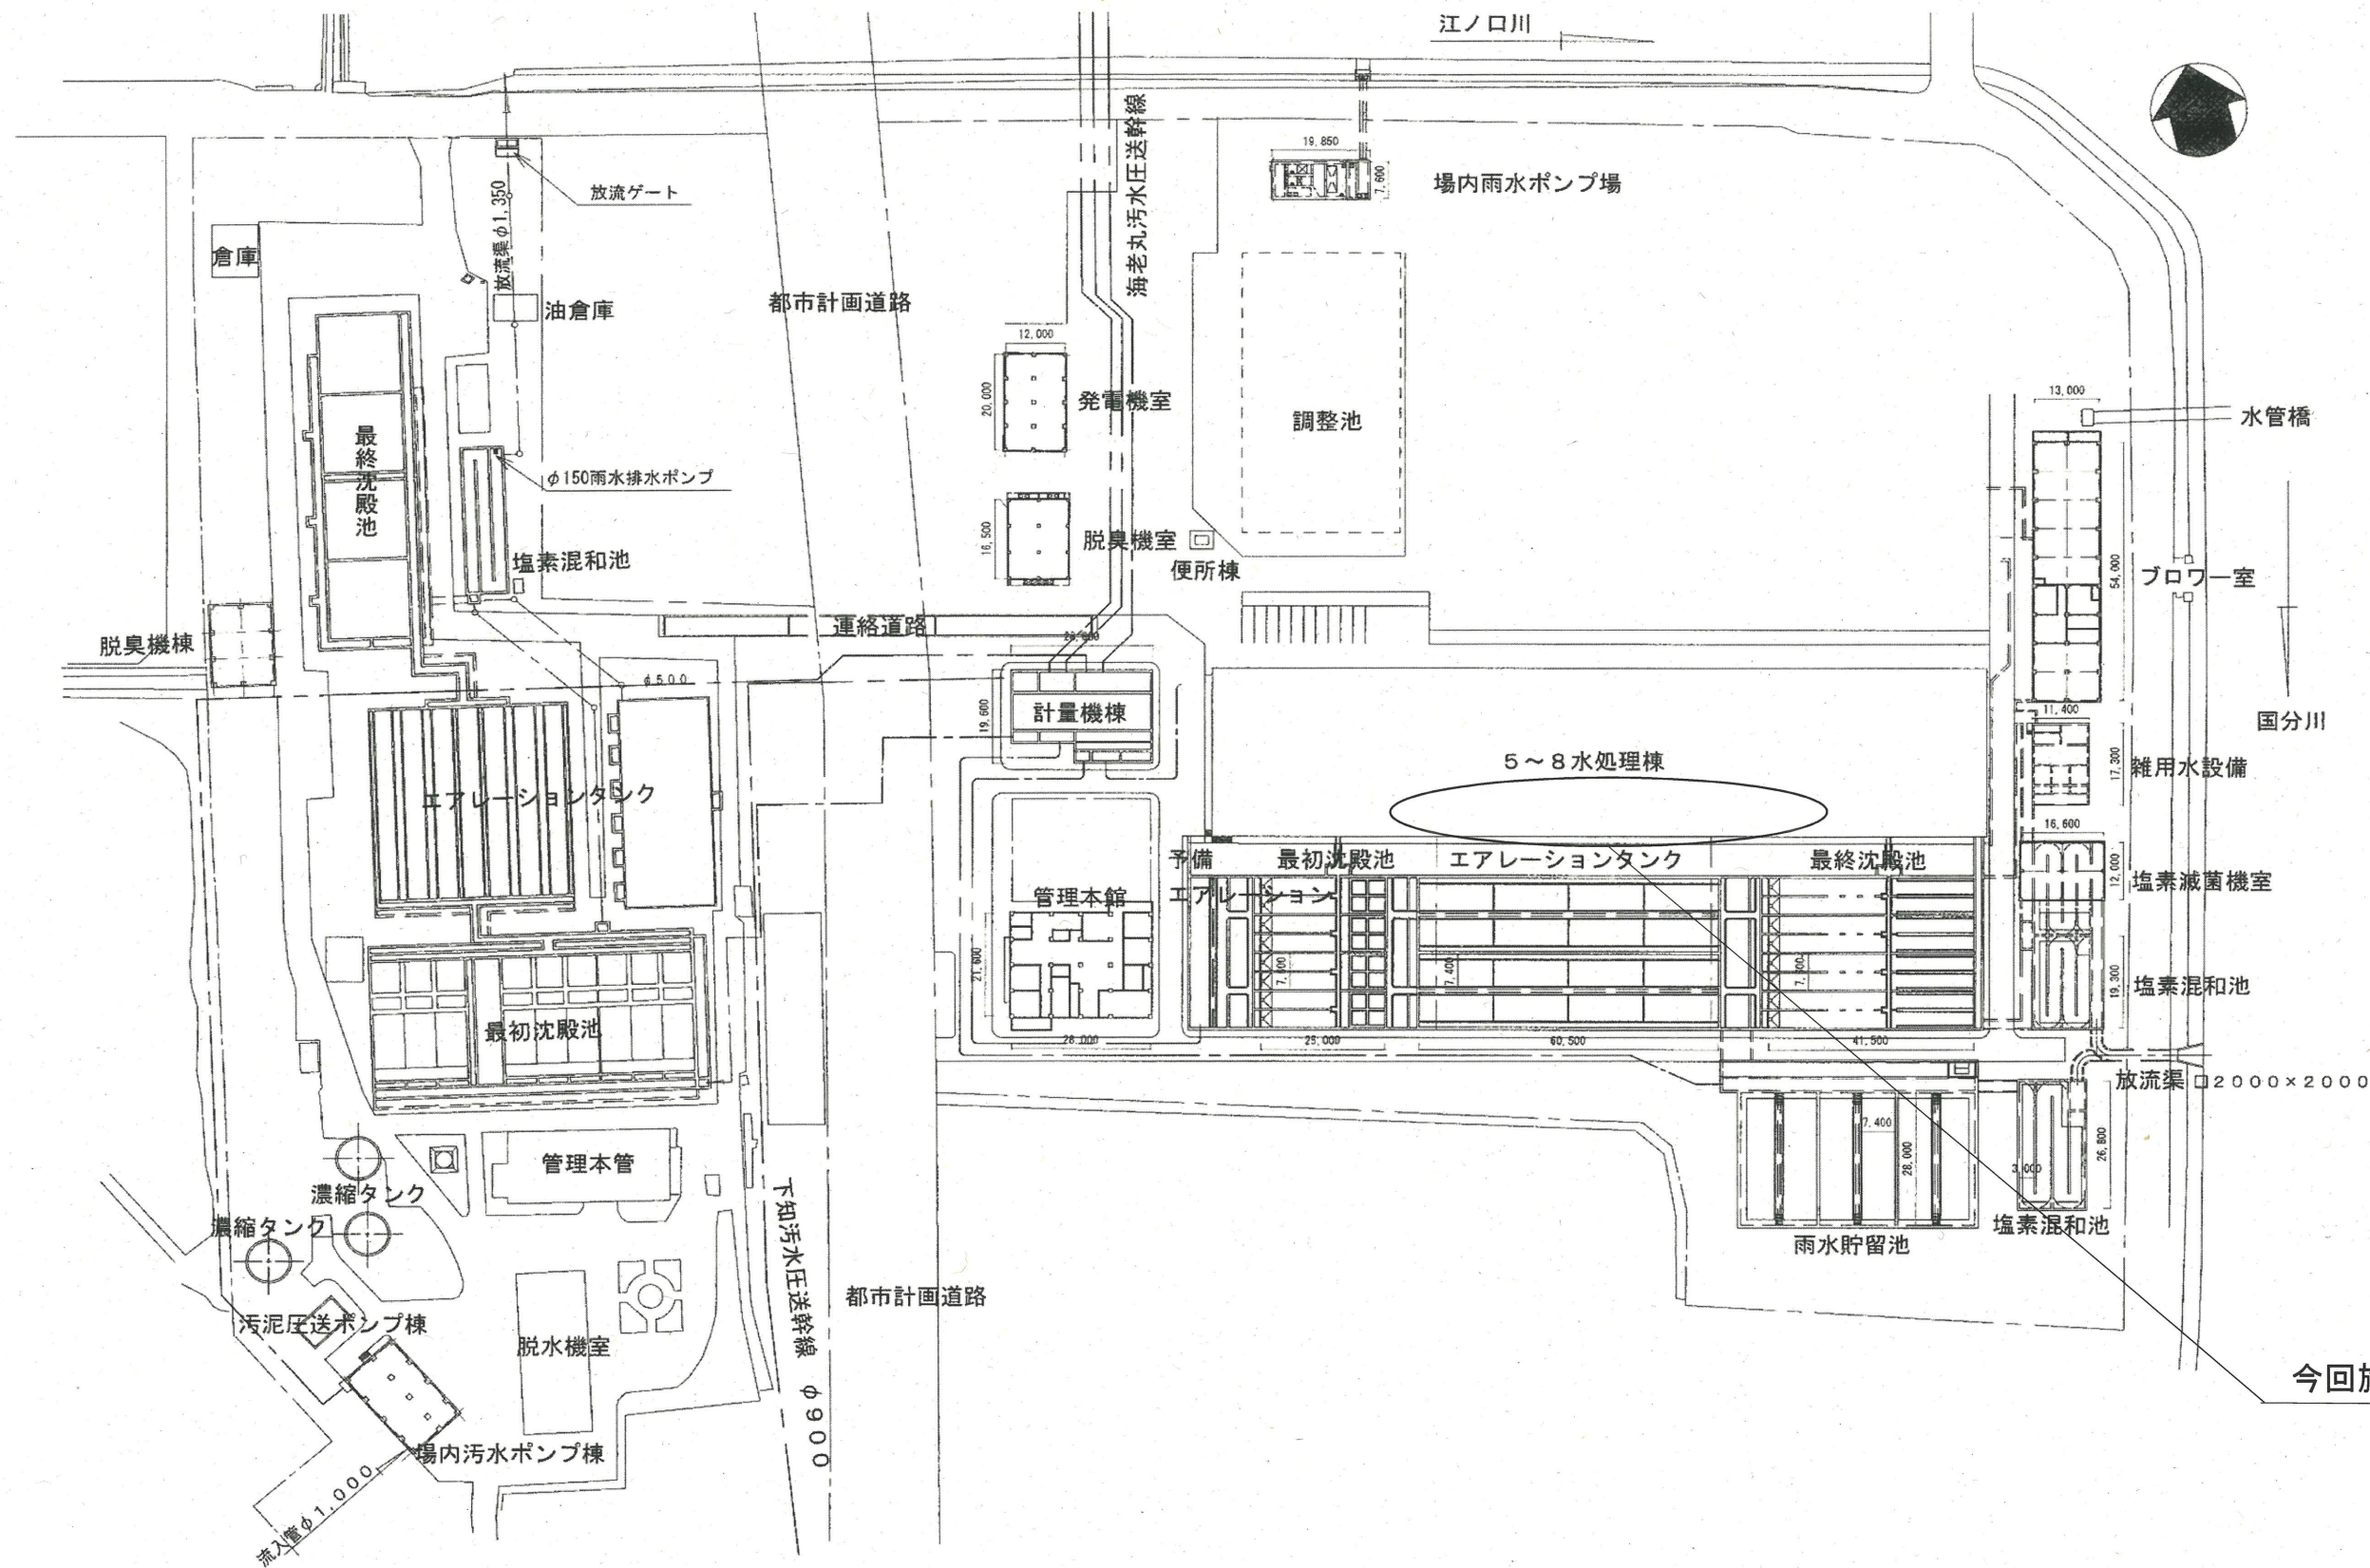

下知水再生センター




工事名	下知水再生センター(5池目)散気装置更新工事(R8-1)				
名称	一般平面図				図面No. 1/4
縮尺	NON	課長	課長補佐	係長	設計
令和8年度		栗田	澤田	森近	河添
下水道施設管理課					検図 川崎

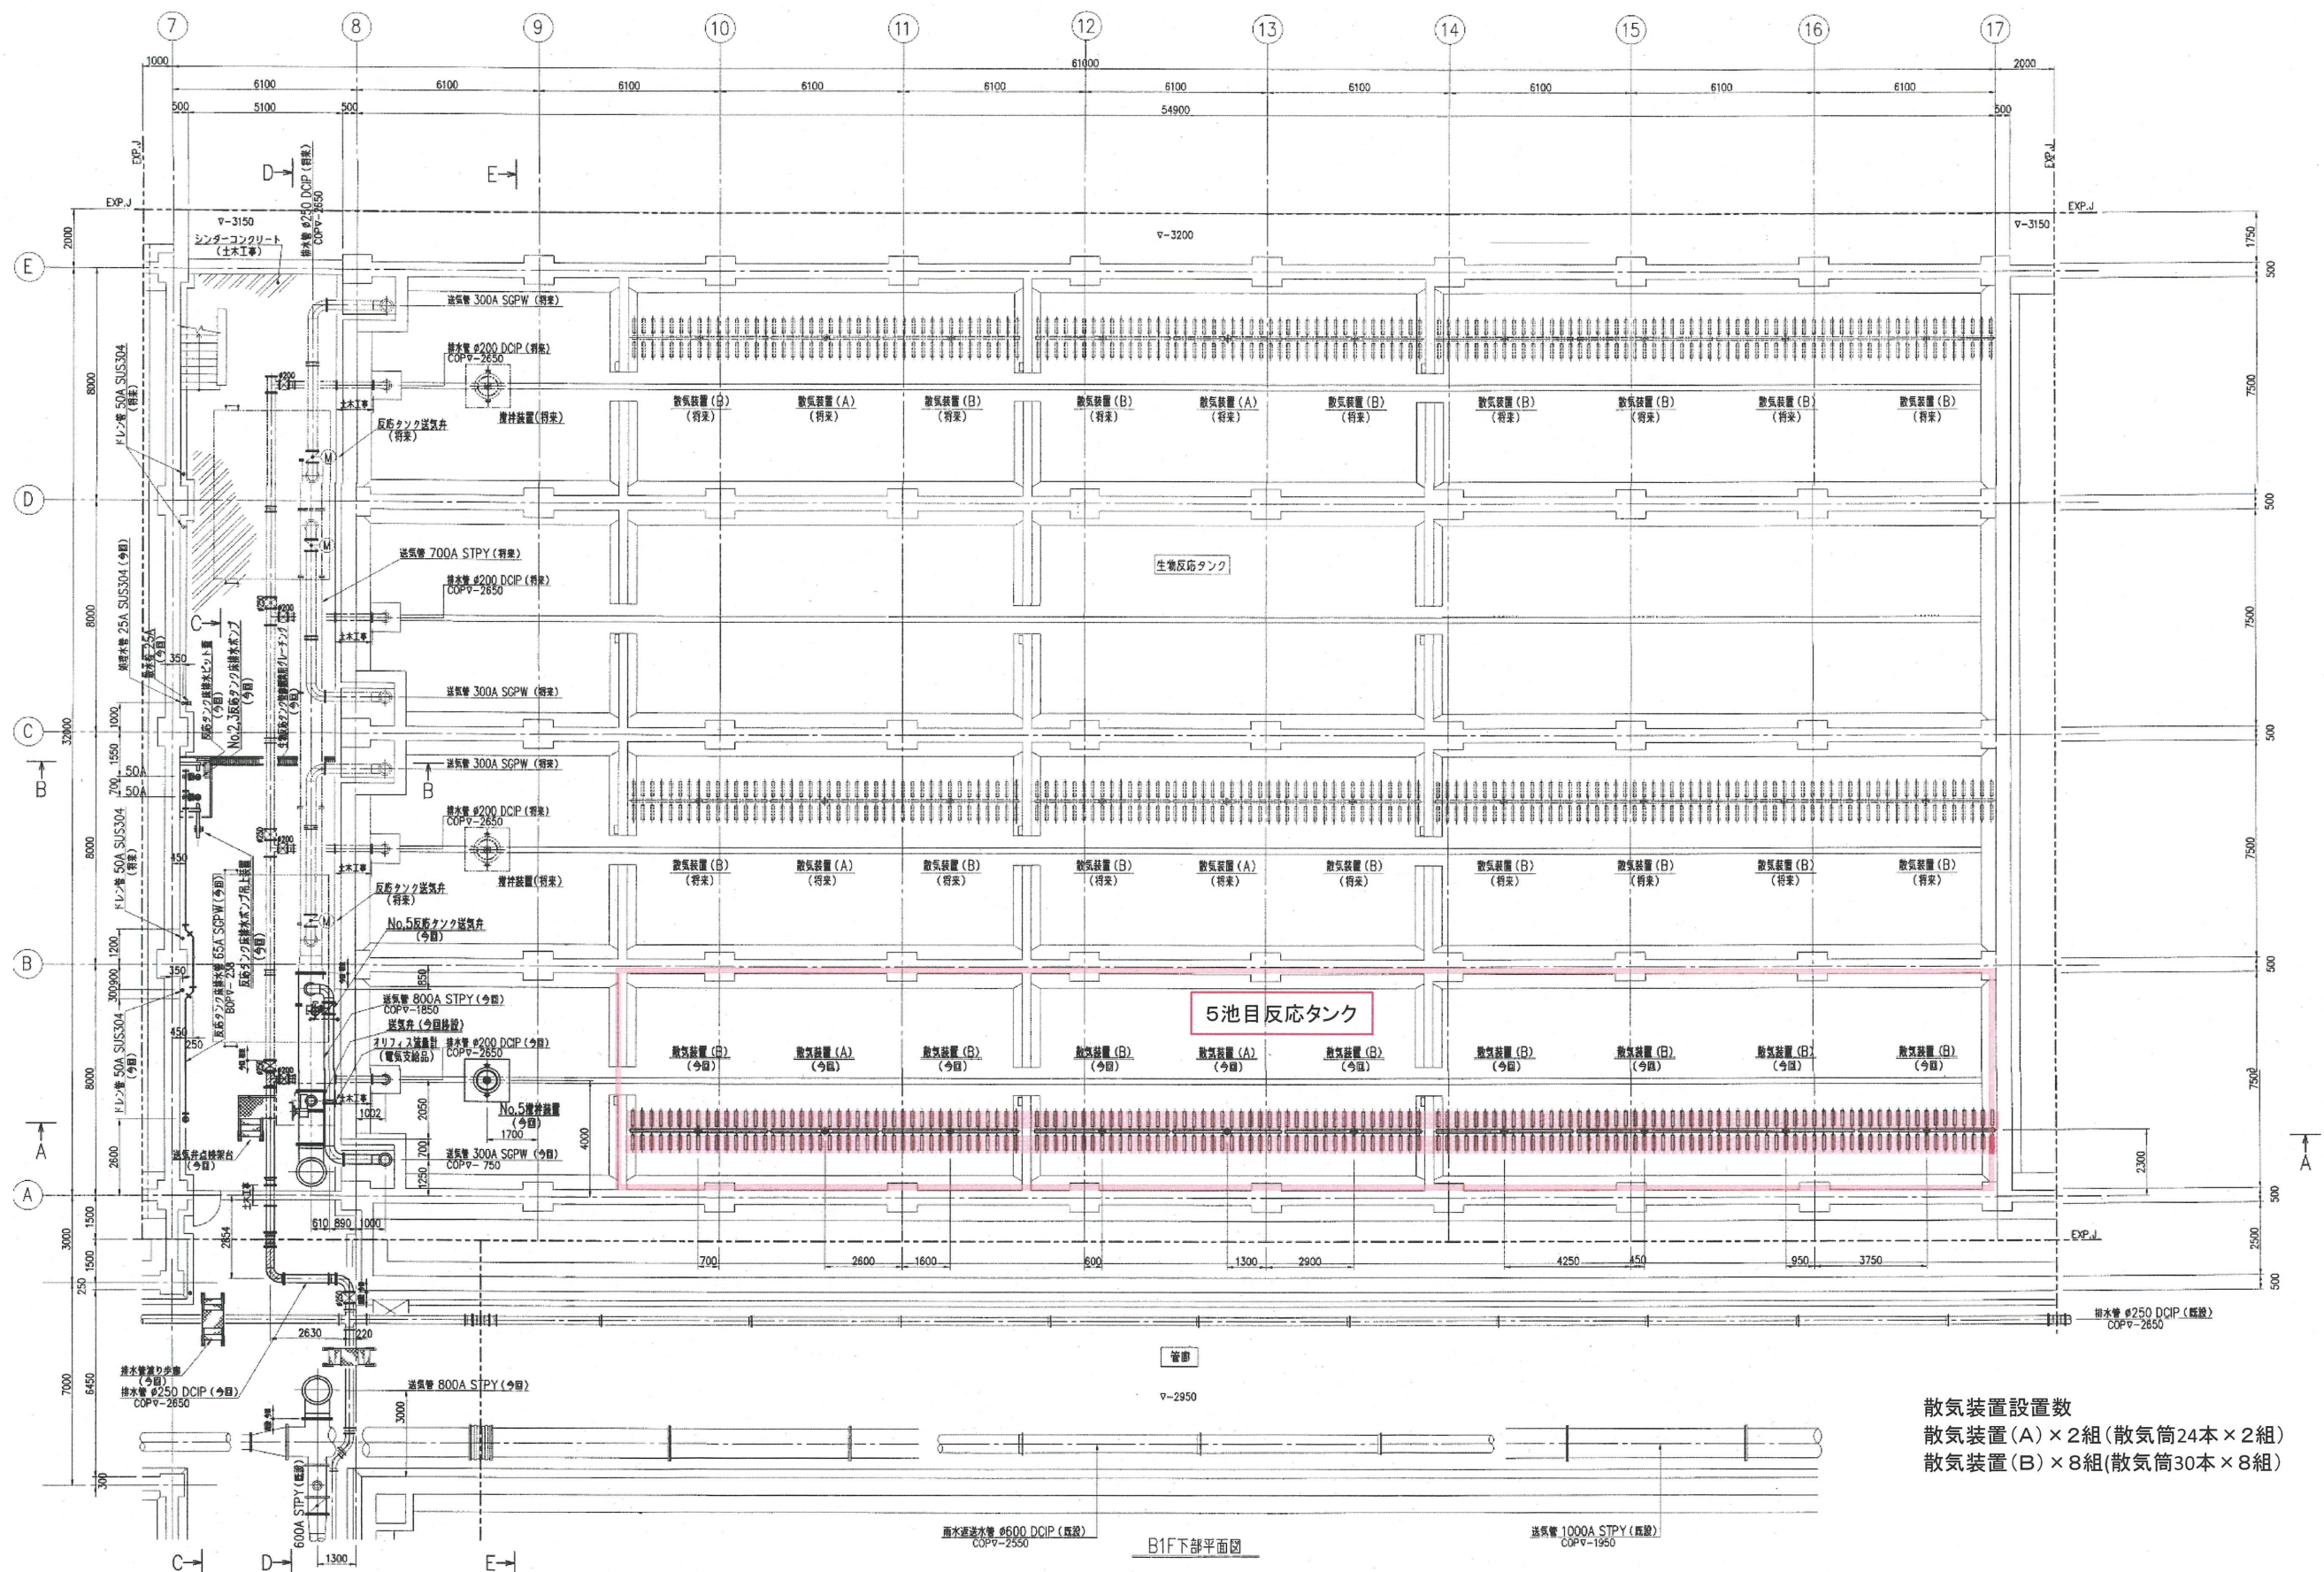


散気装置設置数
 散気装置(A) × 2組(散気筒24本 × 2組)
 散気装置(B) × 8組(散気筒30本 × 8組)

: 今回施工範囲示す。

工事名	下知水再生センター(5池目)散気装置更新工事(R8-1)				
名称	据付平面図(既存図)			図面No.	2/4
縮尺	NON	課長	課長補佐	係長	設計
令和8年度					検図
下水道施設管理課		栗田	澤田	森近	河添
				川崎	

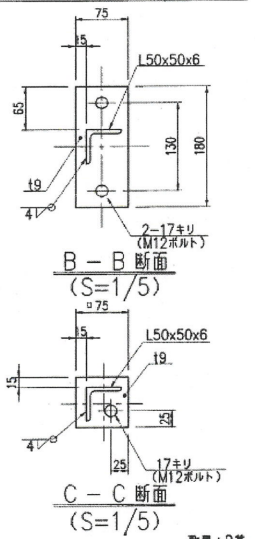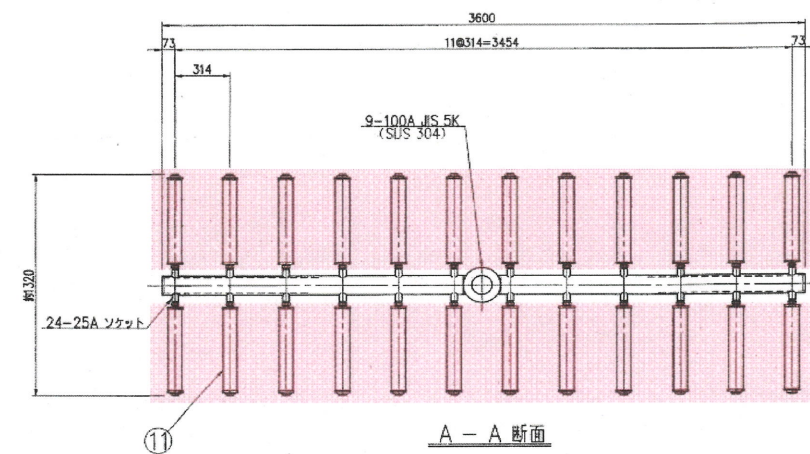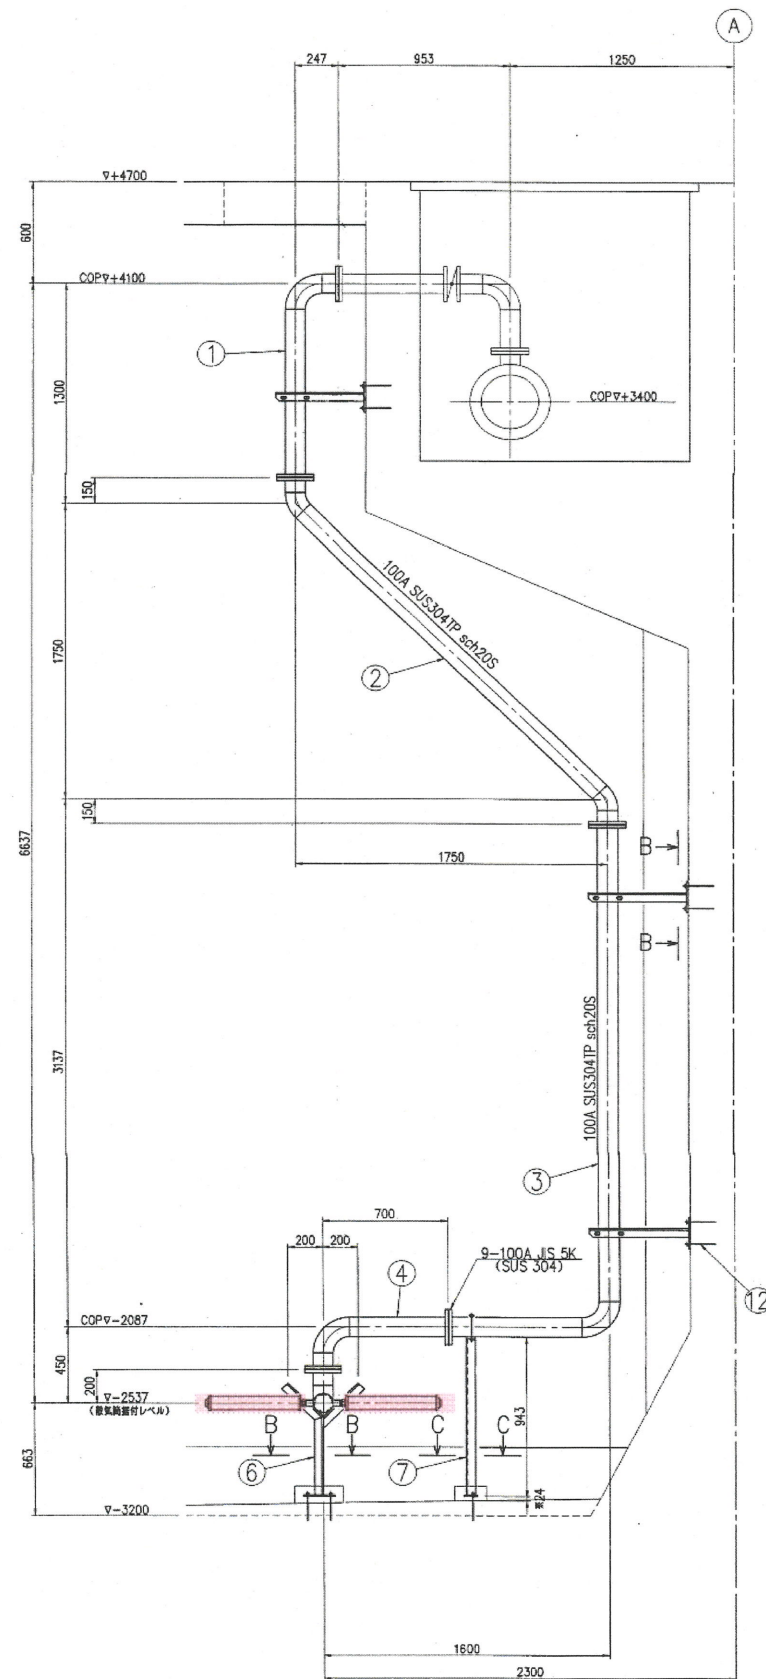




12	ケミカルアンカー	SUS304	12組	M12(埋ネジスタッドボルト・ナット)
11	敷気筒	合成樹脂	24本	120~150φ/分・本
10	フレンジ接合材	CR/SUS304	5組	100A JIS5K
9	サポートD	SUS304	1組	L50×50×6
8	サポートC	SUS304	2組	L50×50×6
7	サポートB	SUS304	1組	L50×50×6
6	サポートA	SUS304	2組	L50×50×6
5	ヘッダー管	SUS304TP	1組	100A sch20S
4	ライザー管D	SUS304TP	1組	100A sch20S
3	ライザー管C	SUS304TP	1組	100A sch20S
2	ライザー管B	SUS304TP	1組	100A sch20S
1	ライザー管A	SUS304TP	1組	100A sch20S
番号	部 品 名	材 質	数量 (個・箱)	備 考

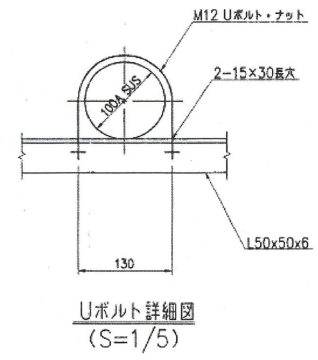

散気装置(A)組立図(既存図)

:今回施工範囲示す。

工事名	下知水再生センター(5池目)散気装置更新工事(R8-1)					
名称	散気装置(A)組立図(既存図)				図面No.	3/4
縮尺	NON	課長	課長補佐	係長	設計	検図
令和8年度						
下水道施設管理課						

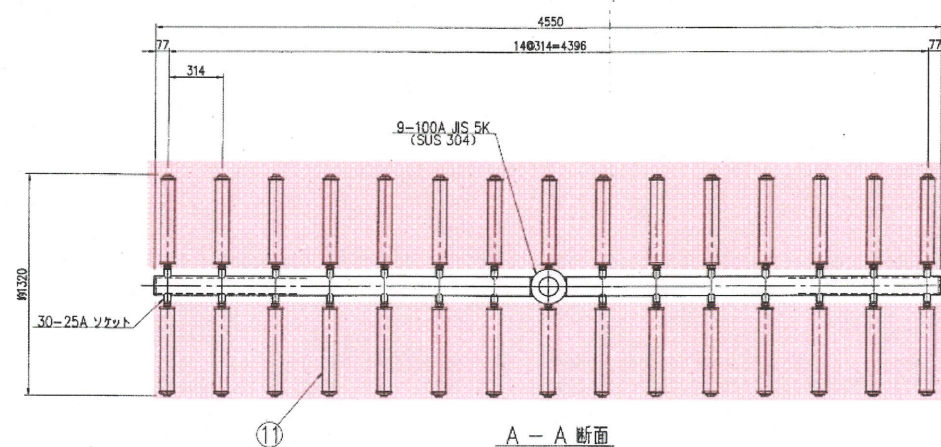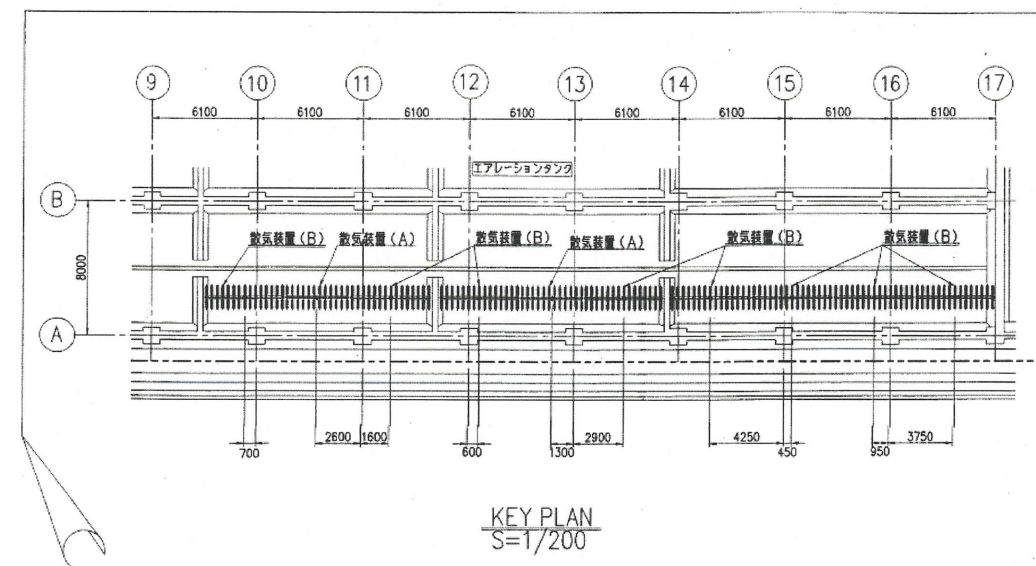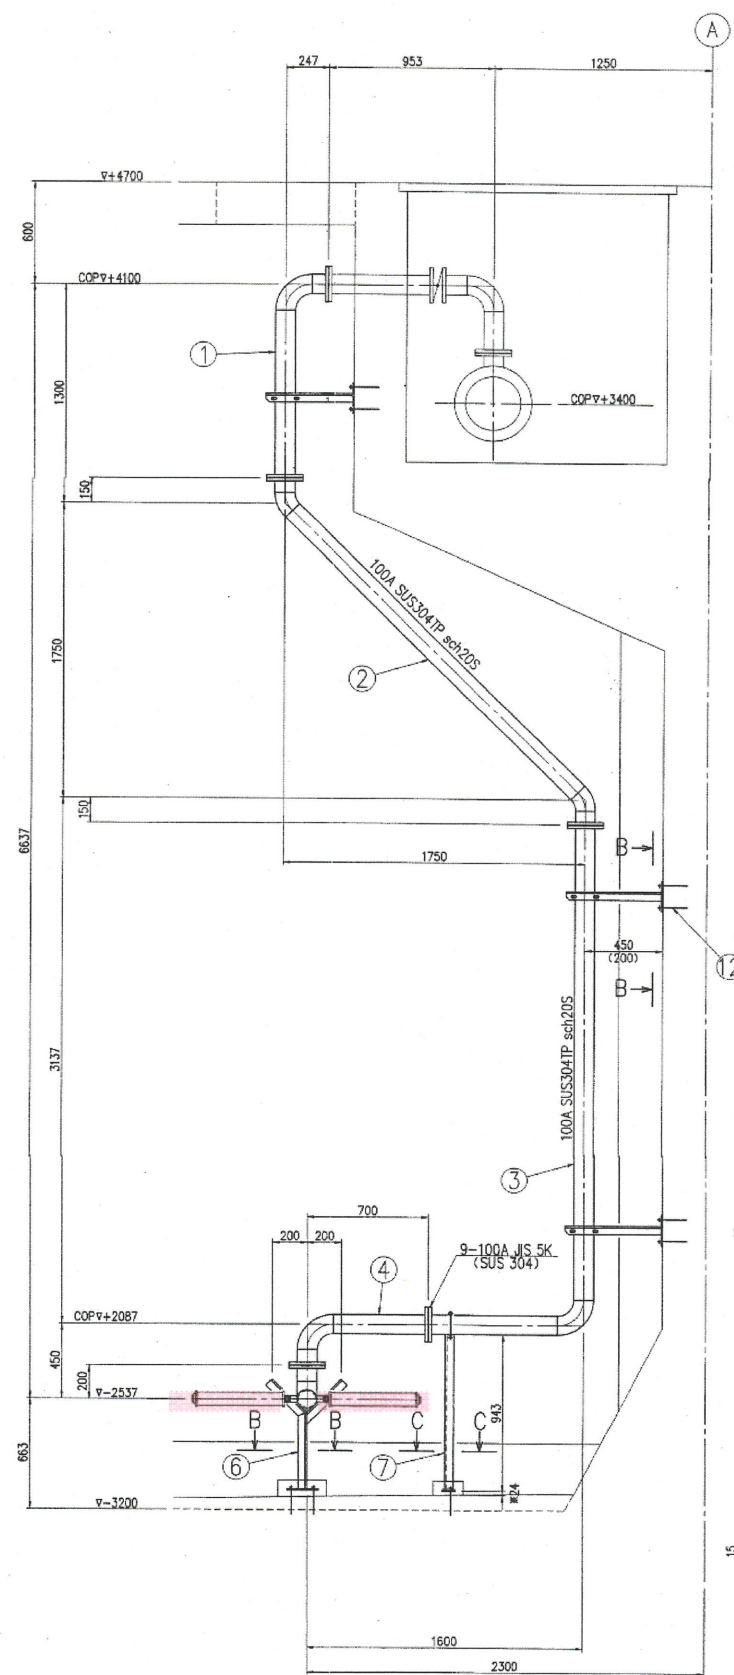

				数量・B・注	
				※内()は寸法(単位:mm)	
12	ケミカルアンカー	SUS304	14組	M12(継手スレッド系ナット・ワッシャー)	
11	蓄気罐	合成樹脂	30本	120~150ℓ/分・本	
10	フランジ接合材	CR/SUS304	5組	100A JIS5K	
9	サポートD	SUS304	1組	L50×50×6	
8	サポートC	SUS304	2組	L50×50×6	
7	サポートB	SUS304	1組	L50×50×6	
6	サポートA	SUS304	3組	L50×50×6	
5	ヘッダー管	SUS304TP	1組	100A sch20S	
4	ライザー管D	SUS304TP	1組	100A sch20S	
3	ライザー管C	SUS304TP	1組	100A sch20S	
2	ライザー管B	SUS304TP	1組	100A sch20S	
1	ライザー管A	SUS304TP	1組	100A sch20S	
番号	部 品 名	材 質	数量 (1組)	備 考	

:今回施工範囲示す。

工事名	下知水再生センター(5池目)散気装置更新工事(R8-1)				
名 称	散気装置(B)組立図(既存図)			図面No.	4/4
縮 尺	NON	課長	課長補佐	係長	設計 検図
令和8年度					
下水道施設管理課					