



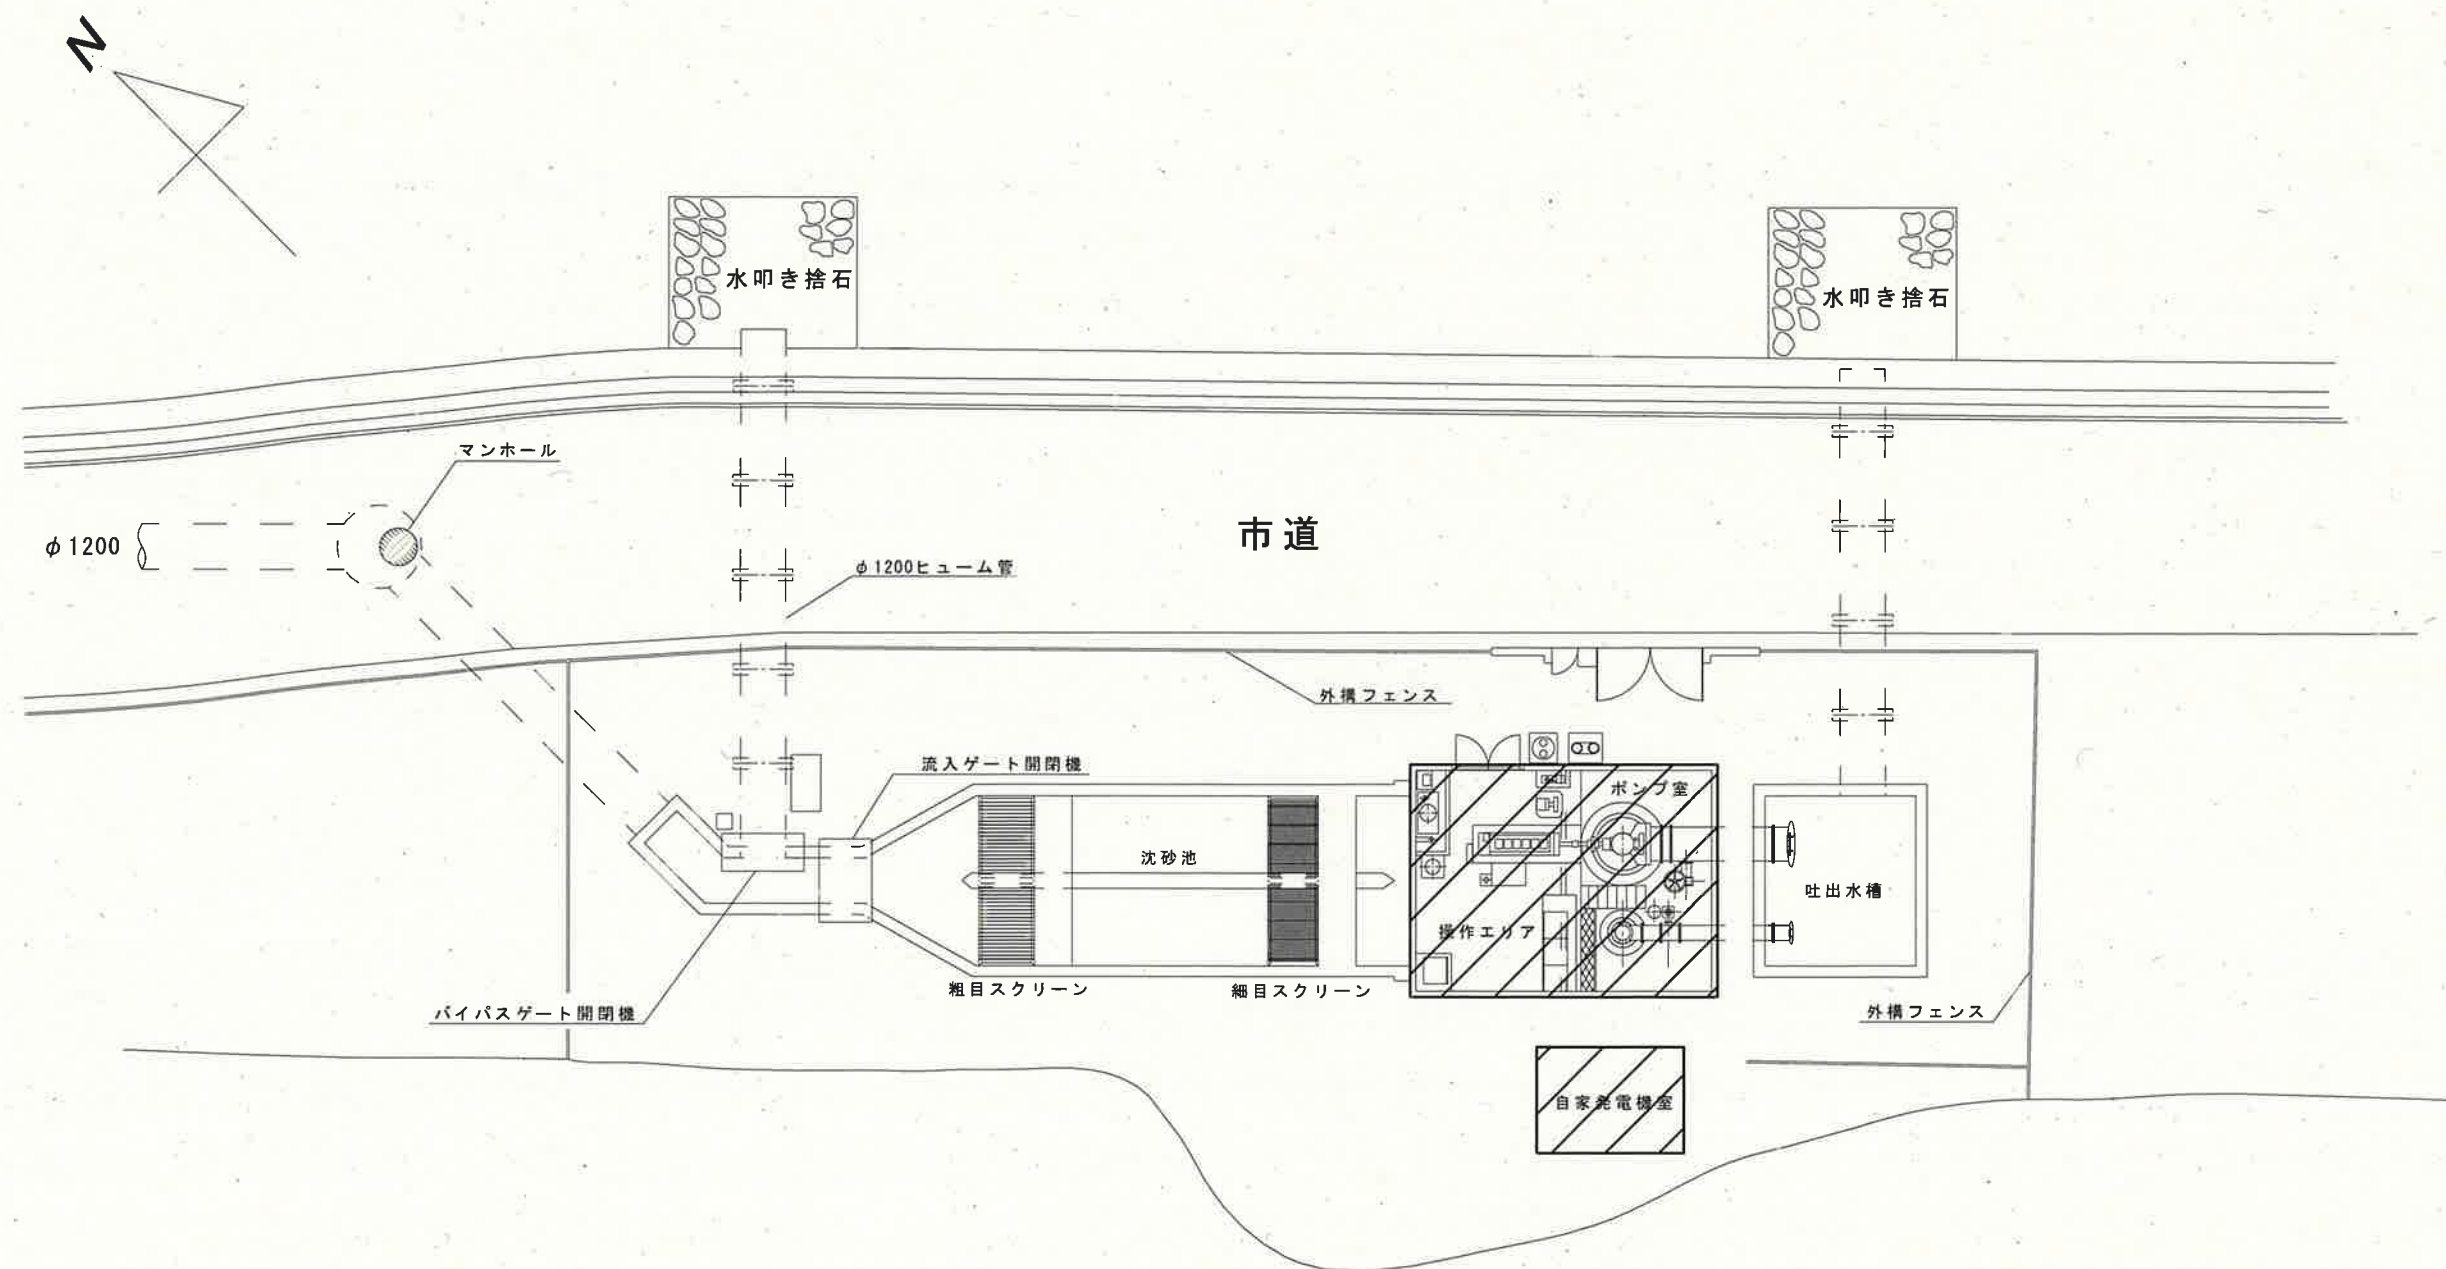

 工事範囲

工事名	御畳瀬排水機場電気設備更新工事					
名称	御畳瀬排水機場全体平面図				図面No.	01/09
縮尺	1/200	課長	補佐	係長	設計	検図
令和8年度						
高知市上下水道局 下水道施設管理課						

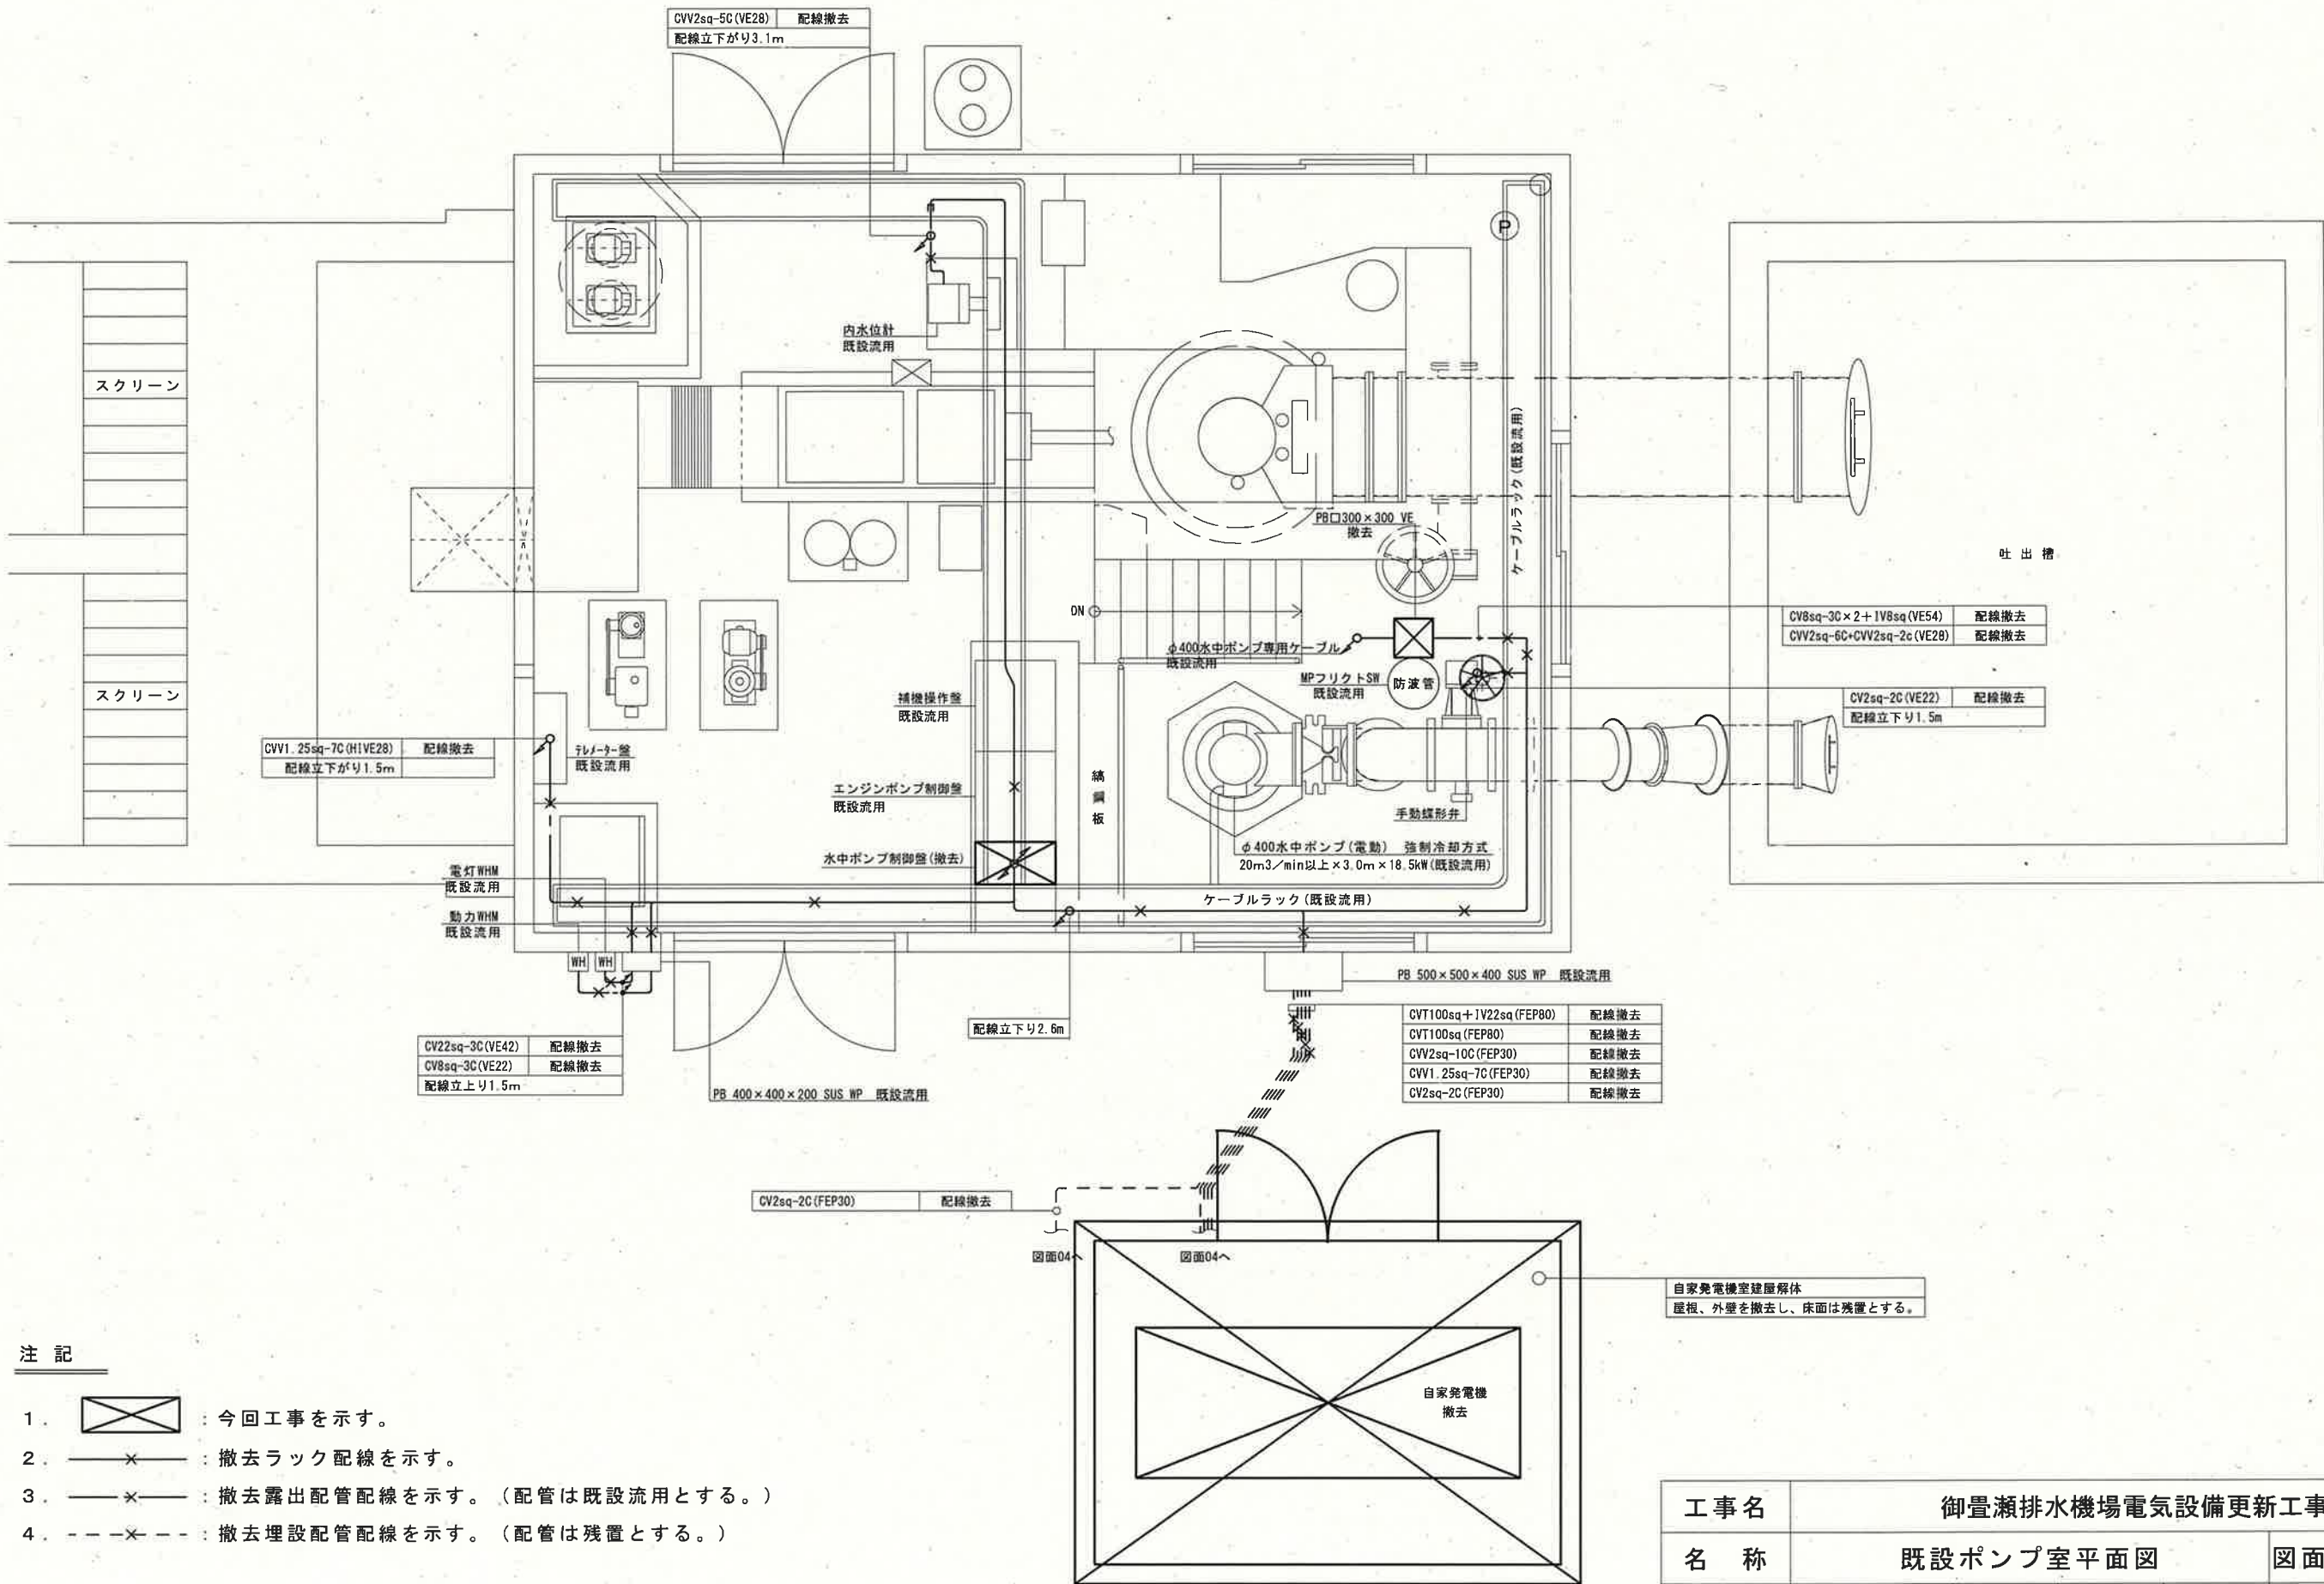


注 記


1. : 今回工事を示す。
2. : 撤去ラック配線を示す。
3. : 撤去露出配管配線を示す。(配管は既設流用とする。)
4. : 撤去埋設配管配線を示す。(配管は残置とする。)

自家発電機室建屋解体
屋根、外壁を撤去し、床面は残置とする。

工事名	御豊瀬排水機場電気設備更新工事					
名 称	既設ポンプ室平面図				図面No.	02/09
縮 尺	1/50	課長	補佐	係長	設計	検図
令和 8 年度						
高知市上下水道局 下水道施設管理課						

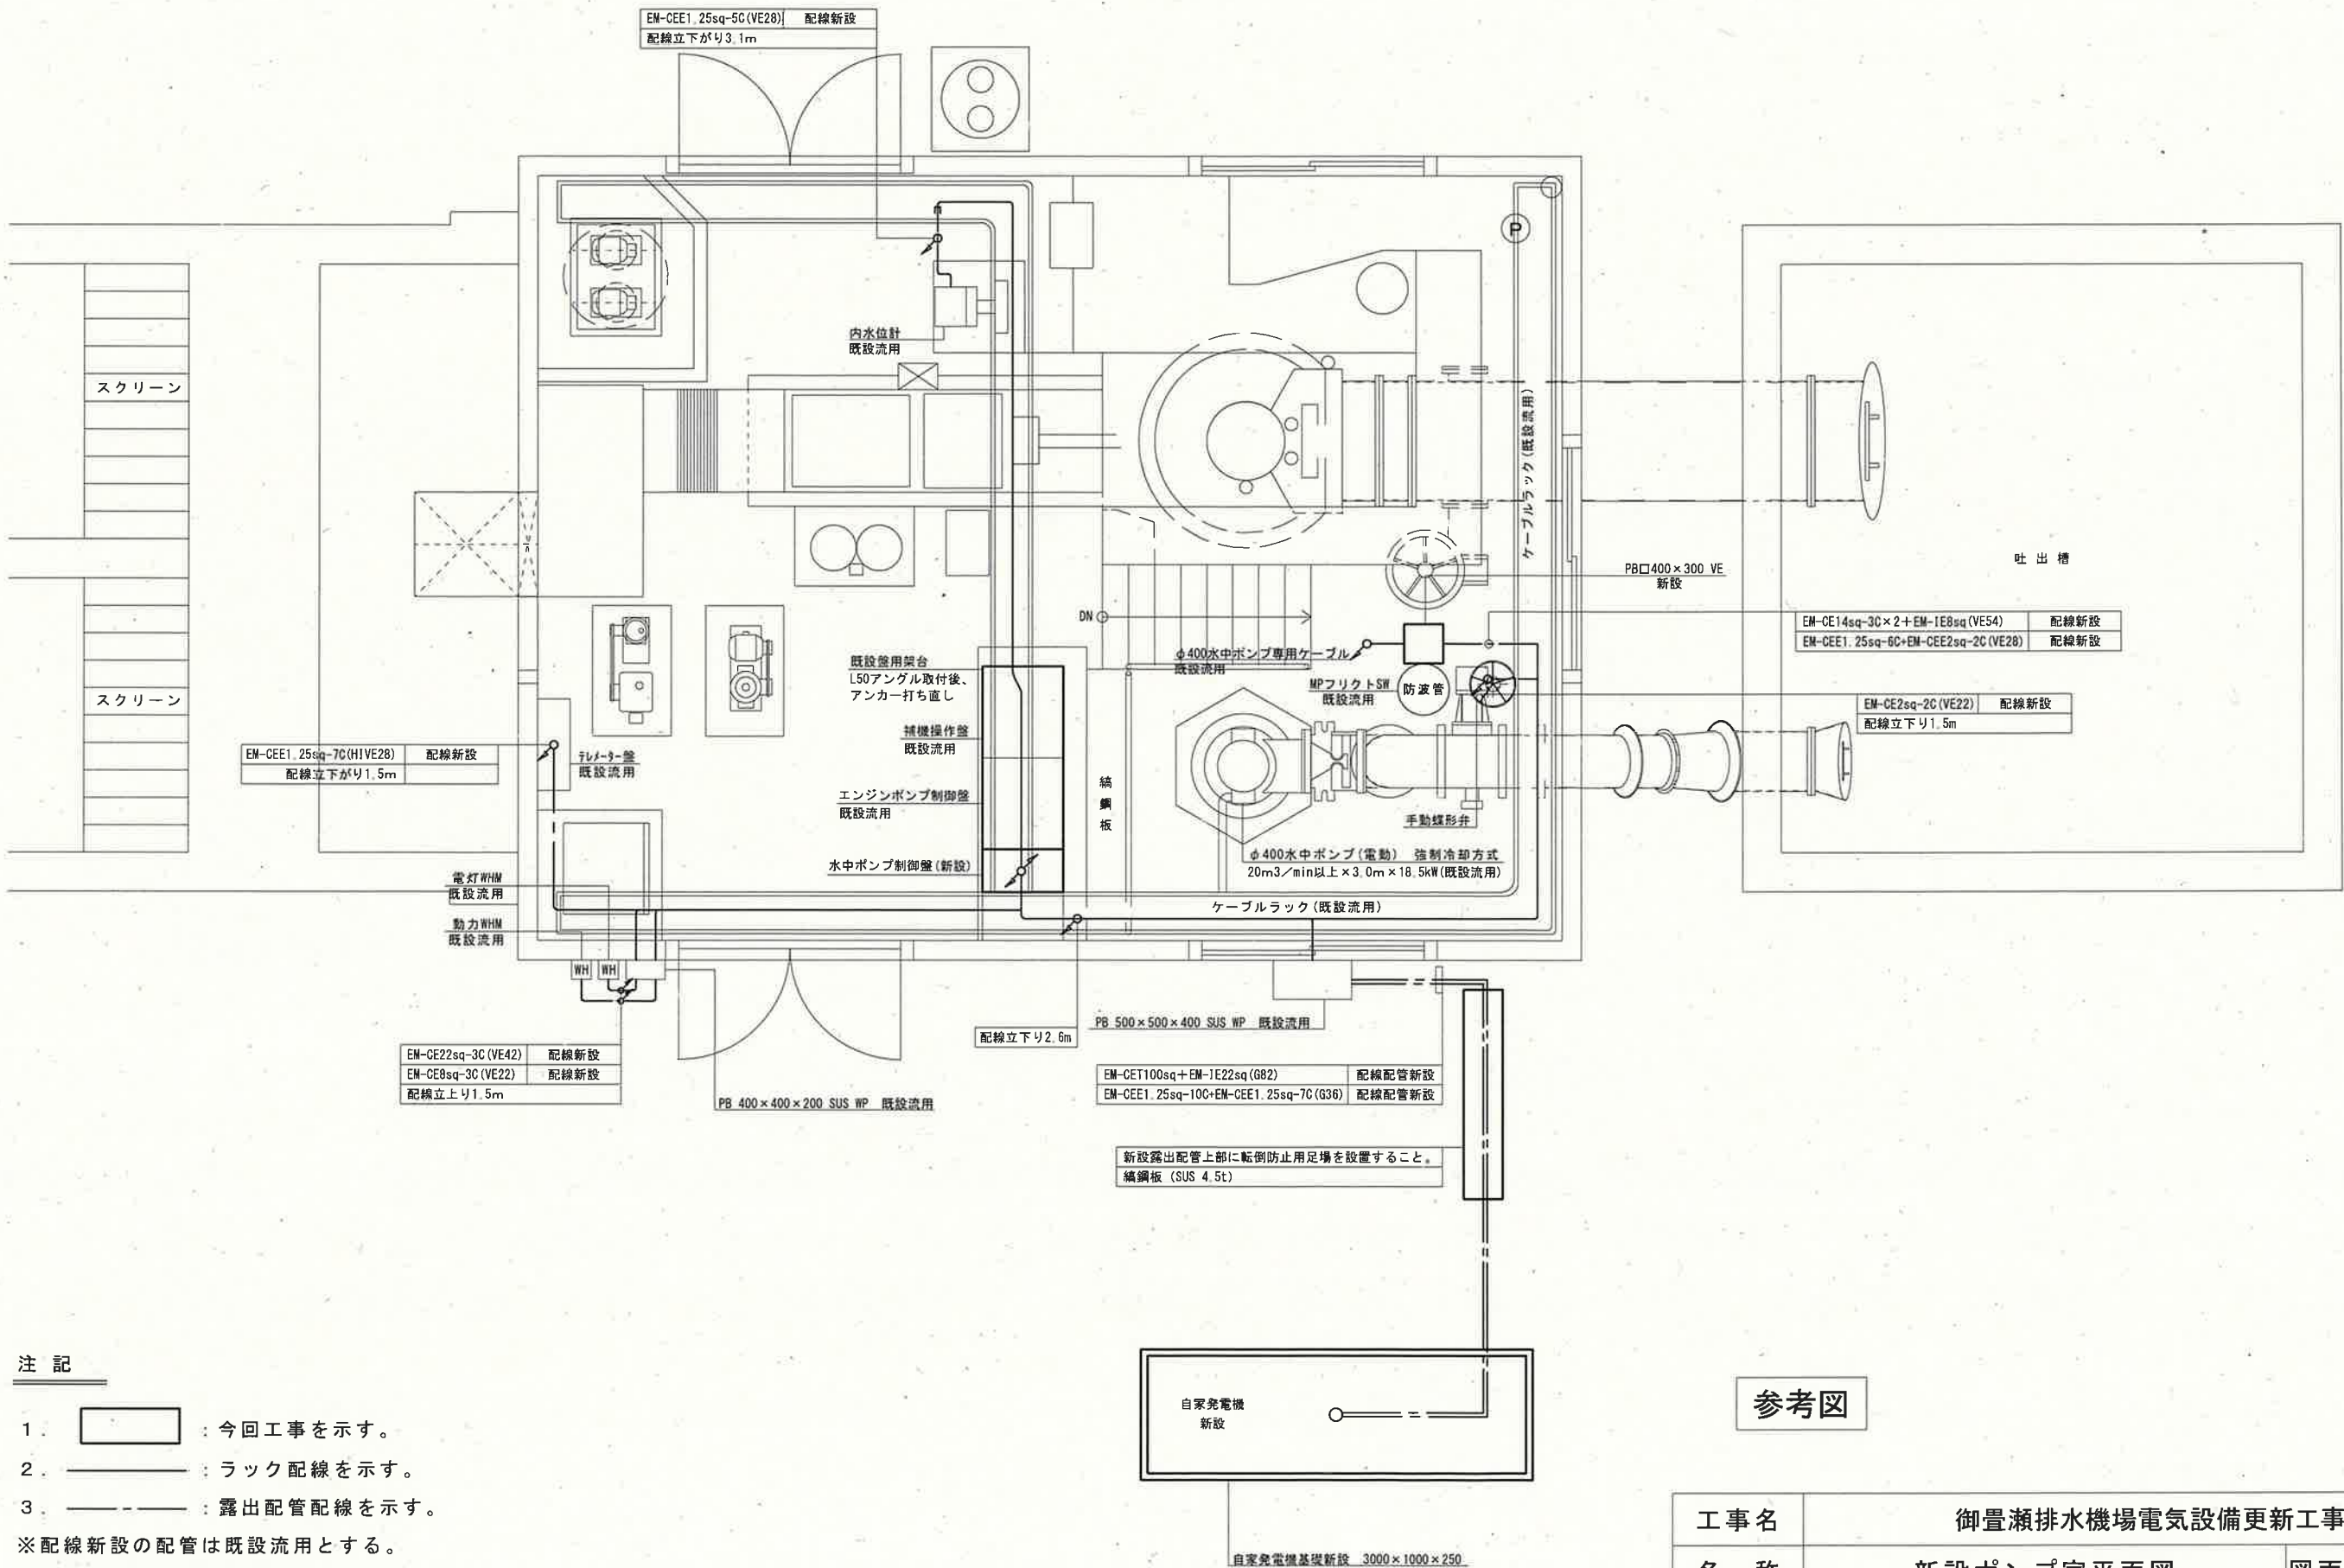

注 記

 
1.  : 今回工事を示す。
2.  : ラック配線を示す。
3.  : 露出配管配線を示す。

※配線新設の配管は既設流用とする。


※配線配管新設の配管は新設とする。

参考図


工事名	御豊瀬排水機場電気設備更新工事					
名 称	新設ポンプ室平面図				図面No.	03/09
縮 尺	1/50	課長	補佐	係長	設計	検図
令和 8 年度						
高知市上下水道局 下水道施設管理課						

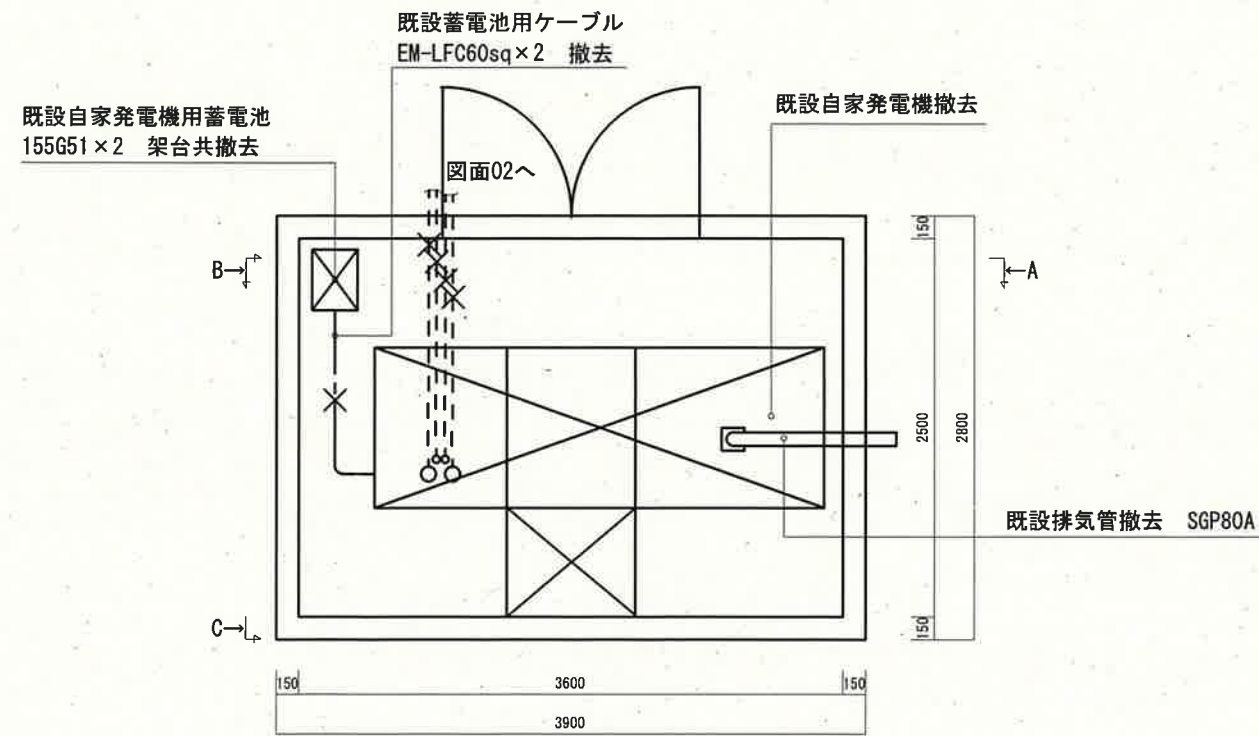


自家発電設備平面図

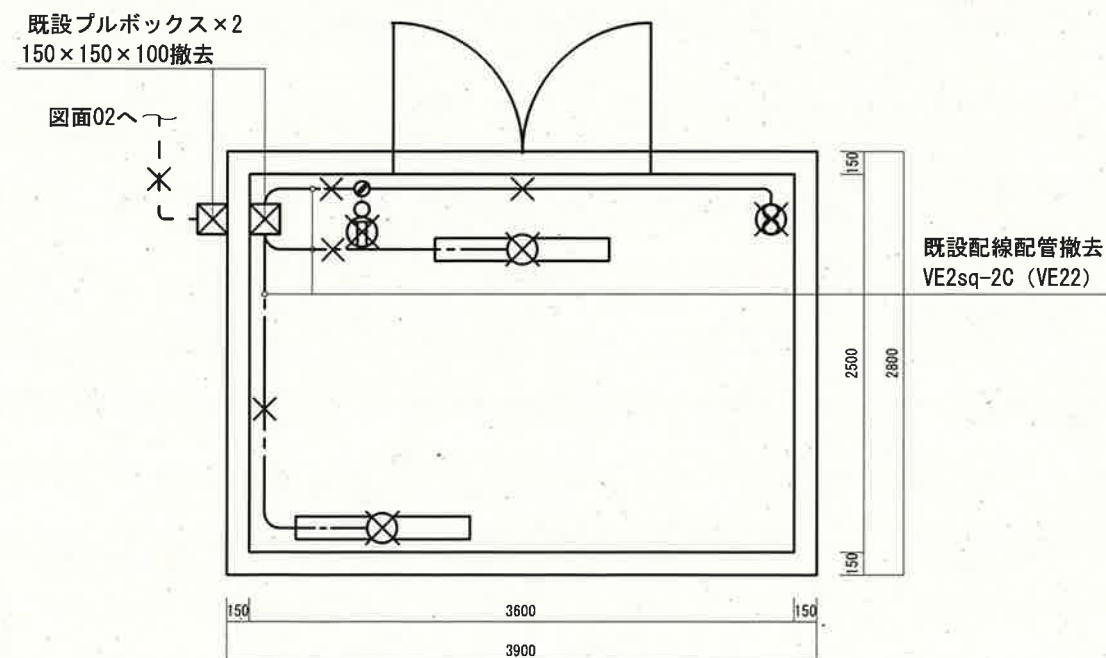

電灯設備平面図

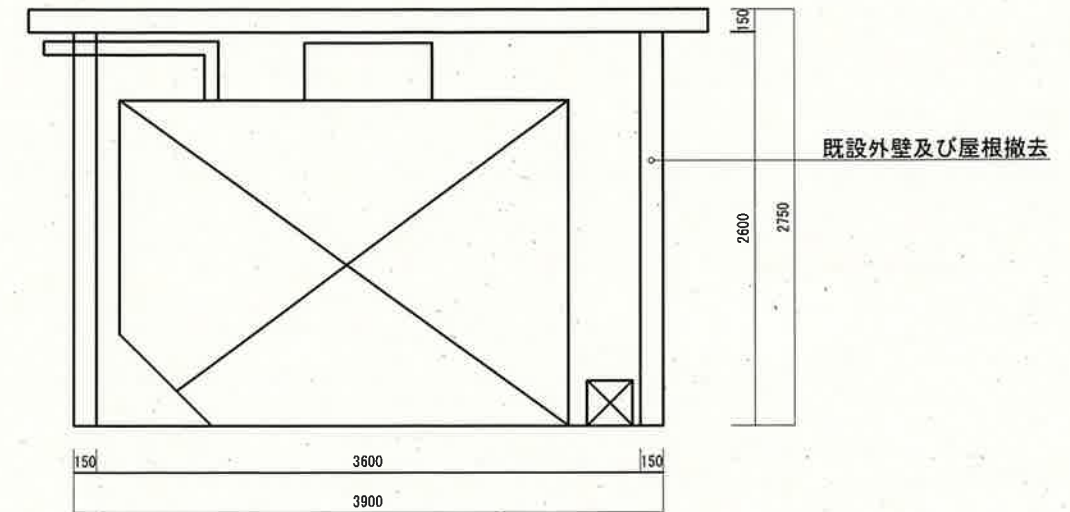

A-B面断面図

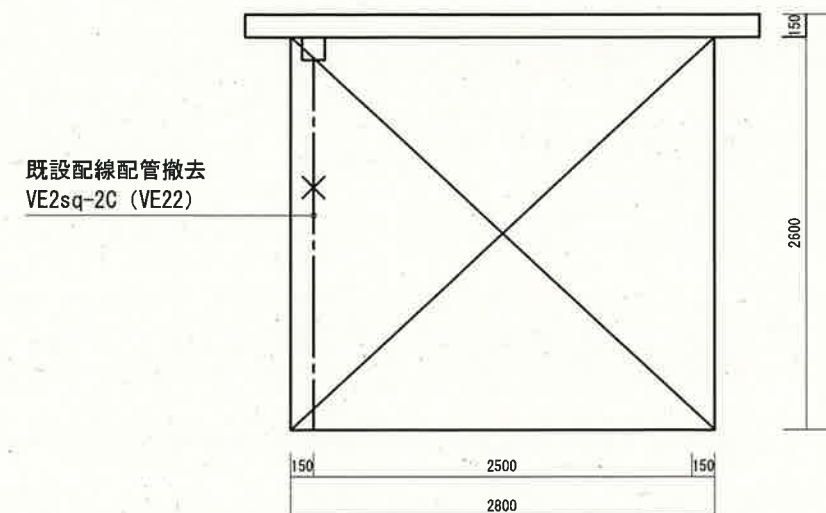


B-C面断面図


注 記

1.  : 今回工事を示す。
2.  : 撤去埋設配線を示す。(配管は残置とする。)
3.  : 撤去露出配管配線を示す。

工事名	御豊瀬排水機場電気設備更新工事					
名 称	既設発電機室平断面図				図面No.	04/09
縮 尺	1/50	課長	補佐	係長	設計	検図
令和 8 年度						
高知市上下水道局 下水道施設管理課						

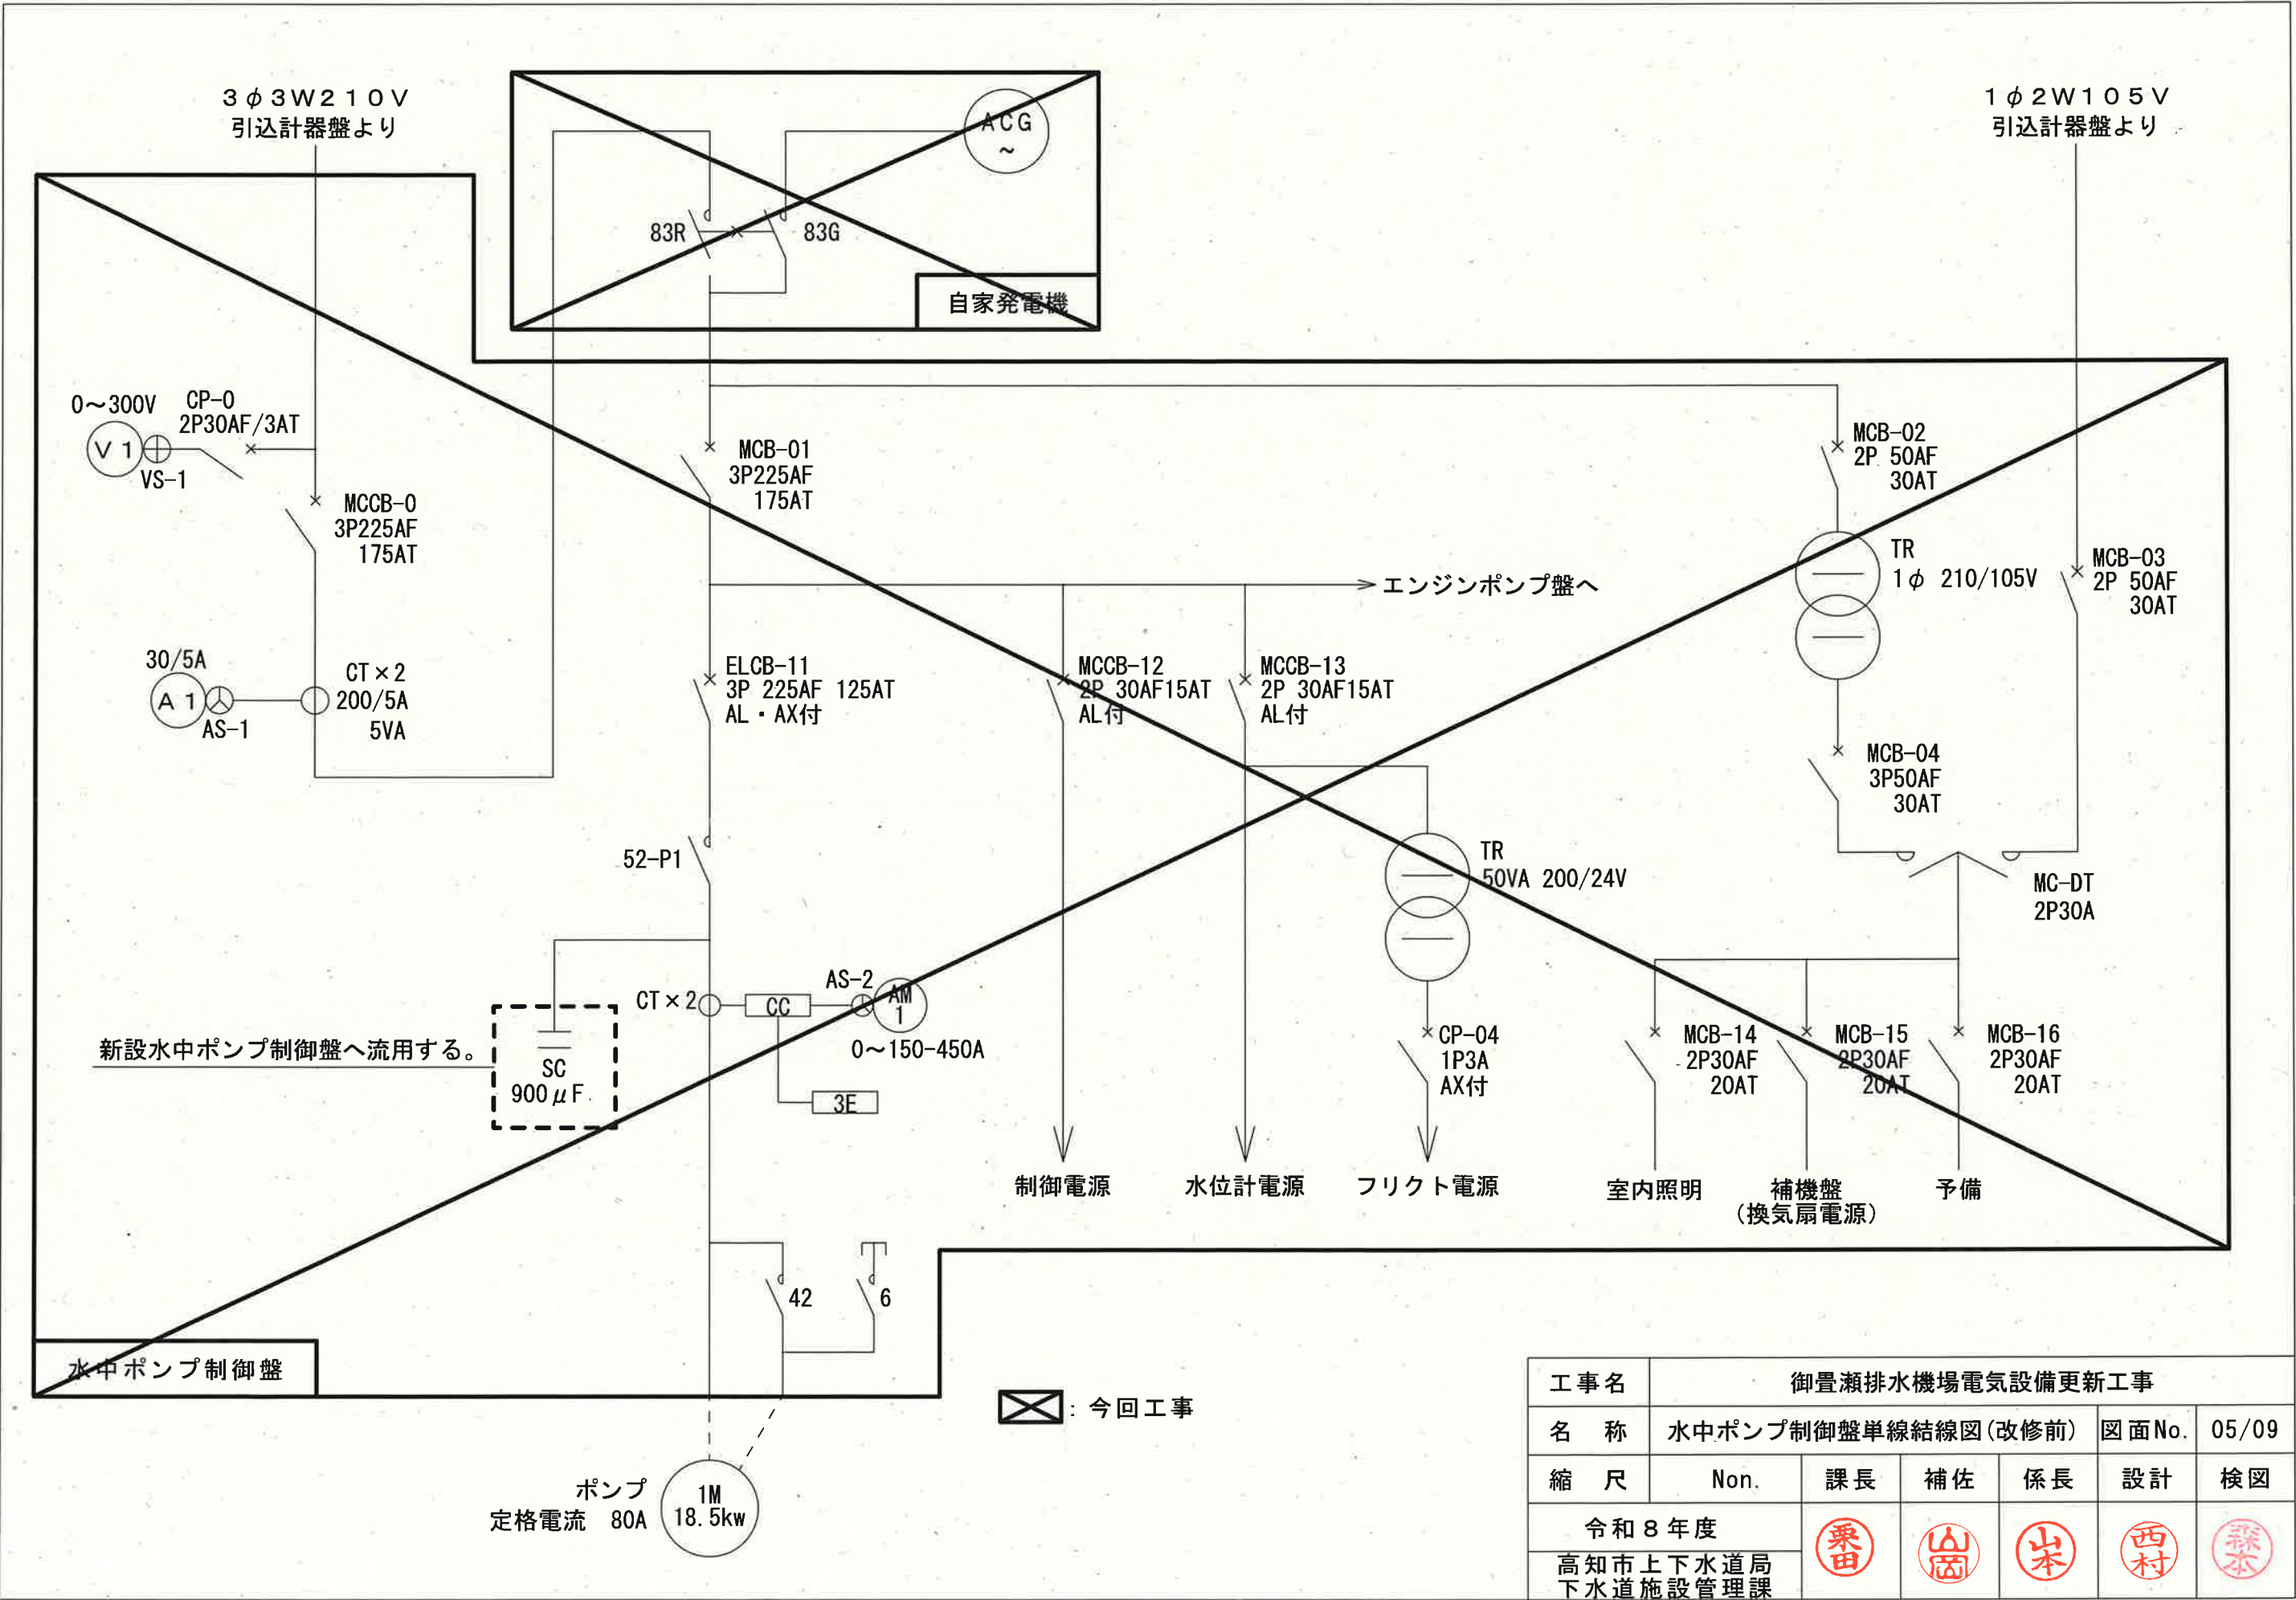


工事名	御畳瀬排水機場電気設備更新工事					
名称	水中ポンプ制御盤単線結線図(改修前)			図面No.	05/09	
縮尺	Non.	課長	補佐	係長	設計	検図
令和8年度		栗田	山岡	岩本	西村	森本
高知市上下水道局 下水道施設管理課						

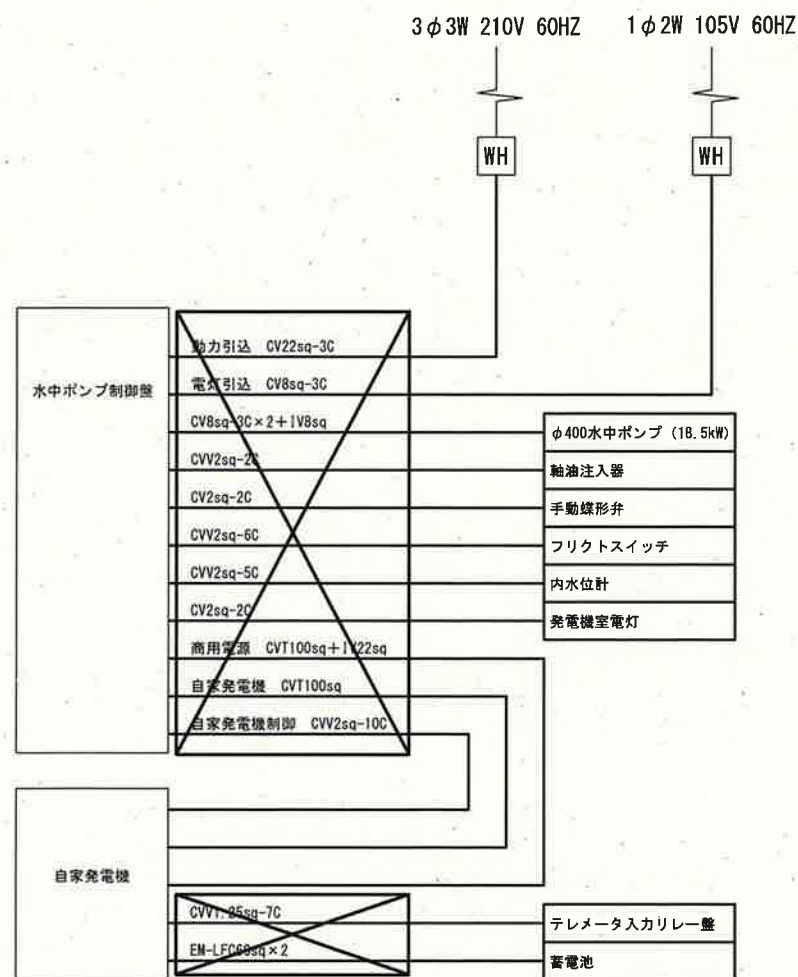

工事範囲

改修前

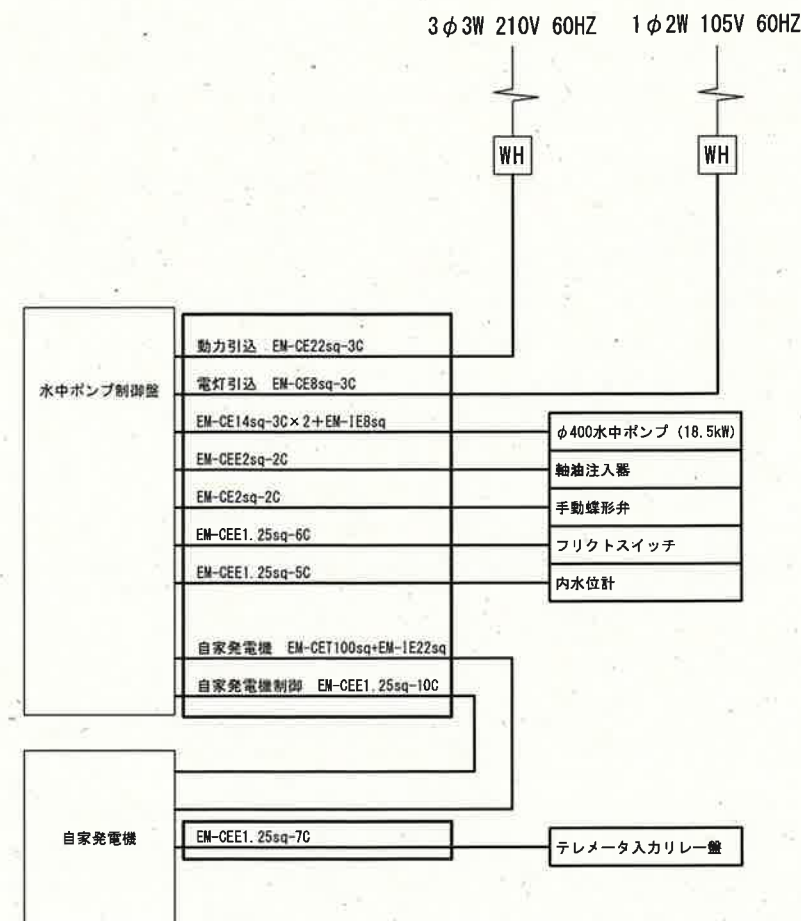


工事範囲

改修後

参考図

工事名	御豊瀬排水機場電気設備更新工事					
名称	配線系統図				図面No.	07/09
縮尺	Non.	課長	補佐	係長	設計	検図
令和8年度		栗田	山岡	山本	西村	森本
高知市上下水道局 下水道施設管理課						

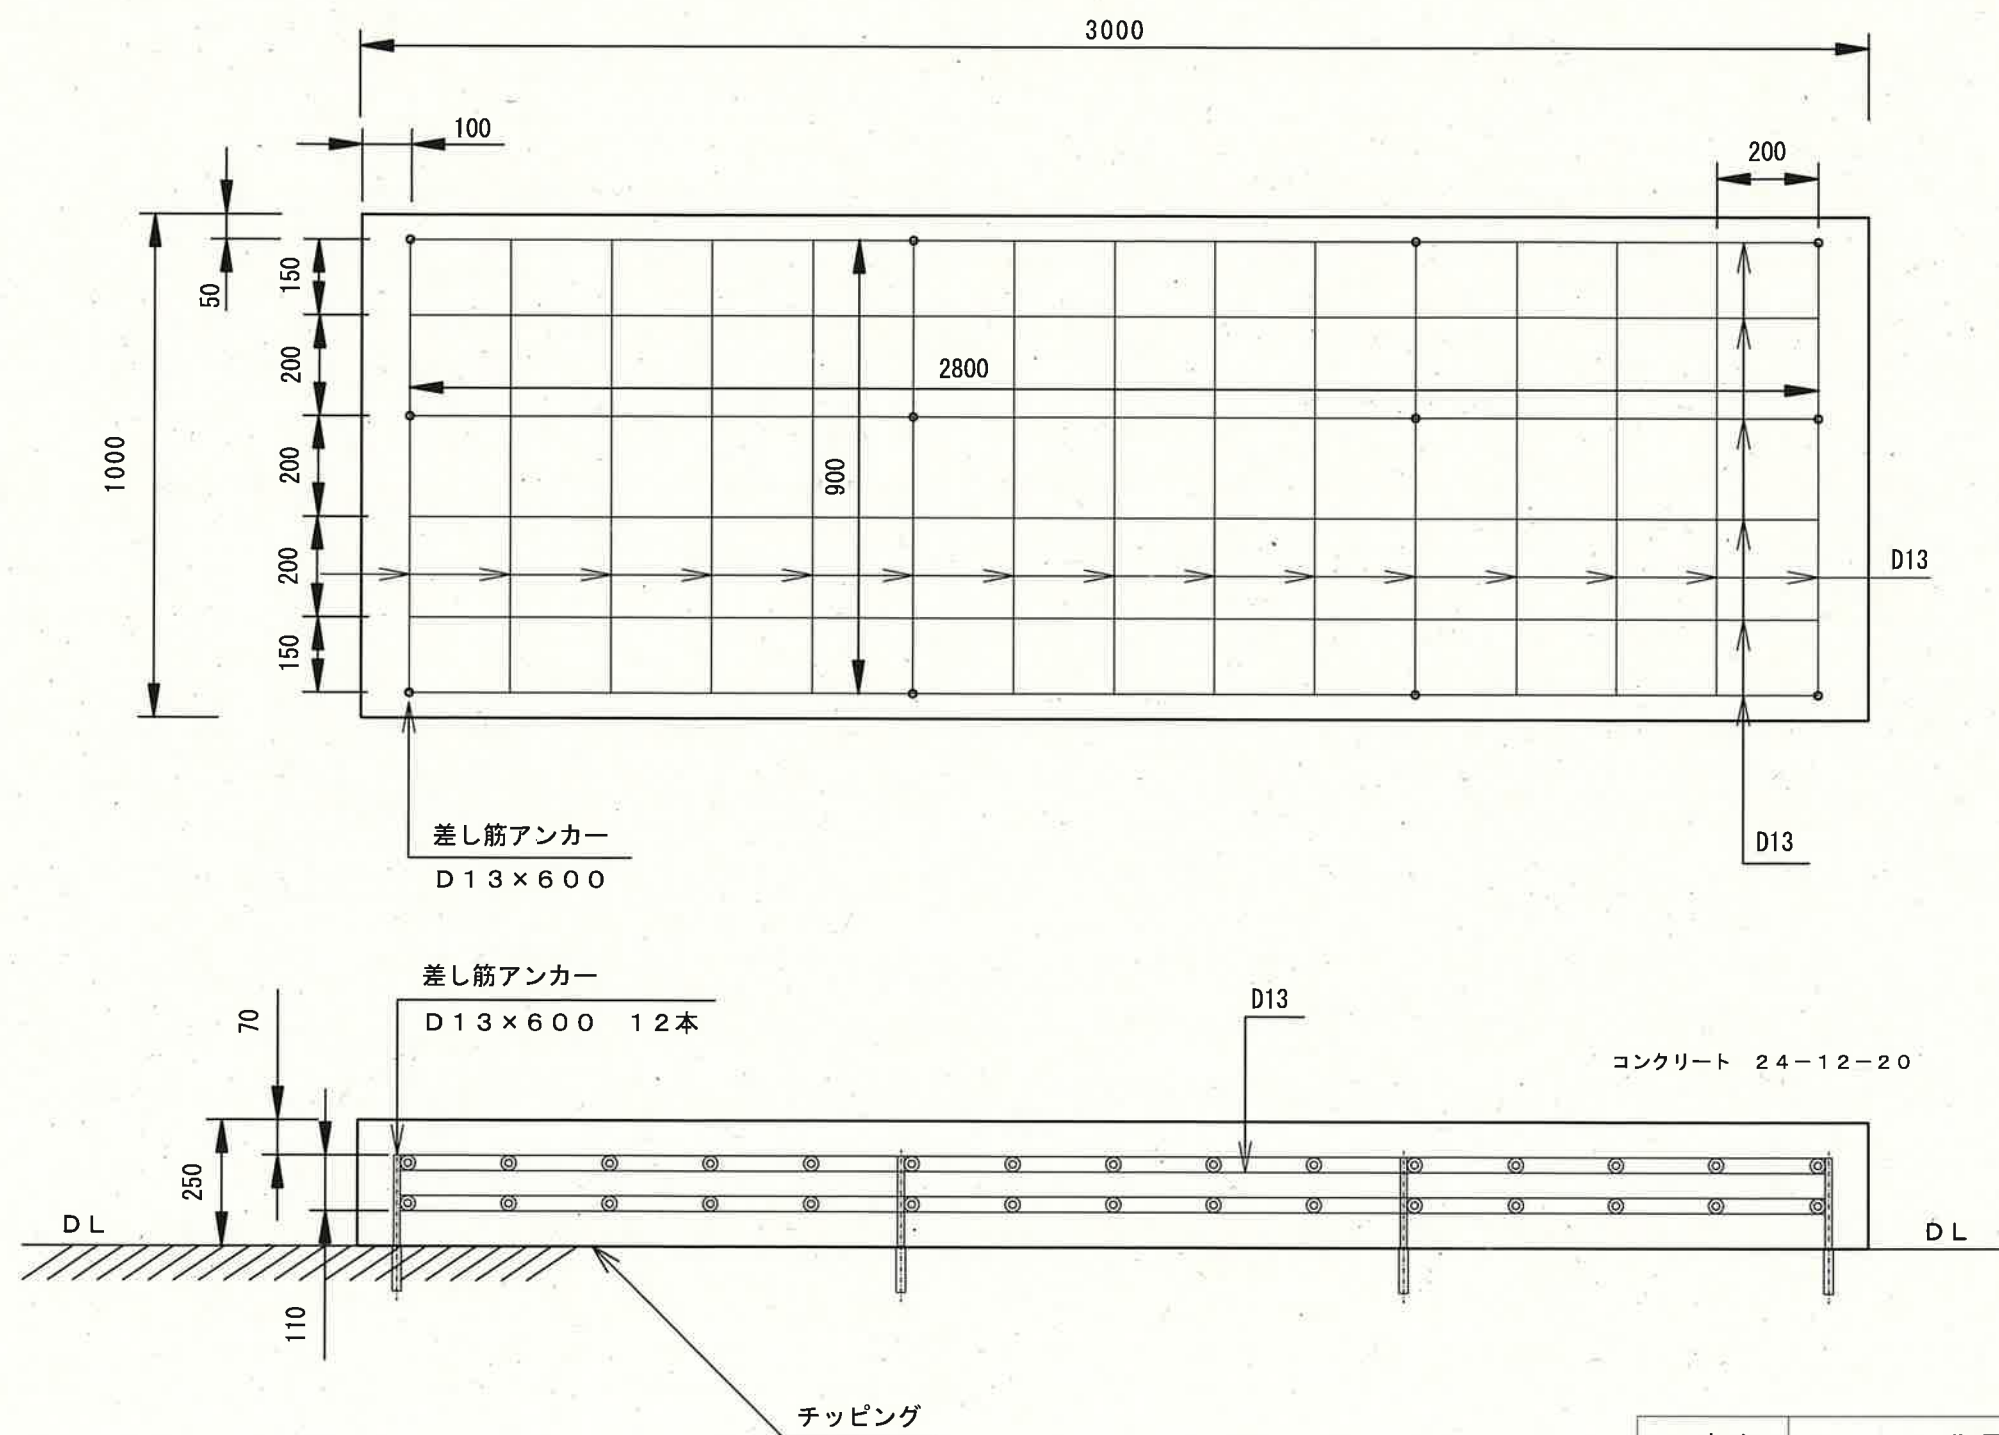

参考図

工事名	御置瀬排水機場電気設備更新工事					
名称	自家発電機基礎配筋図			図面No.	09/09	
縮尺	1/15	課長	補佐	係長	設計	検図
令和8年度			栗田	山岡	山本	西村
高知市上下水道局 下水道施設管理課			栗田	山岡	山本	西村