



位置図 S=1:1,500

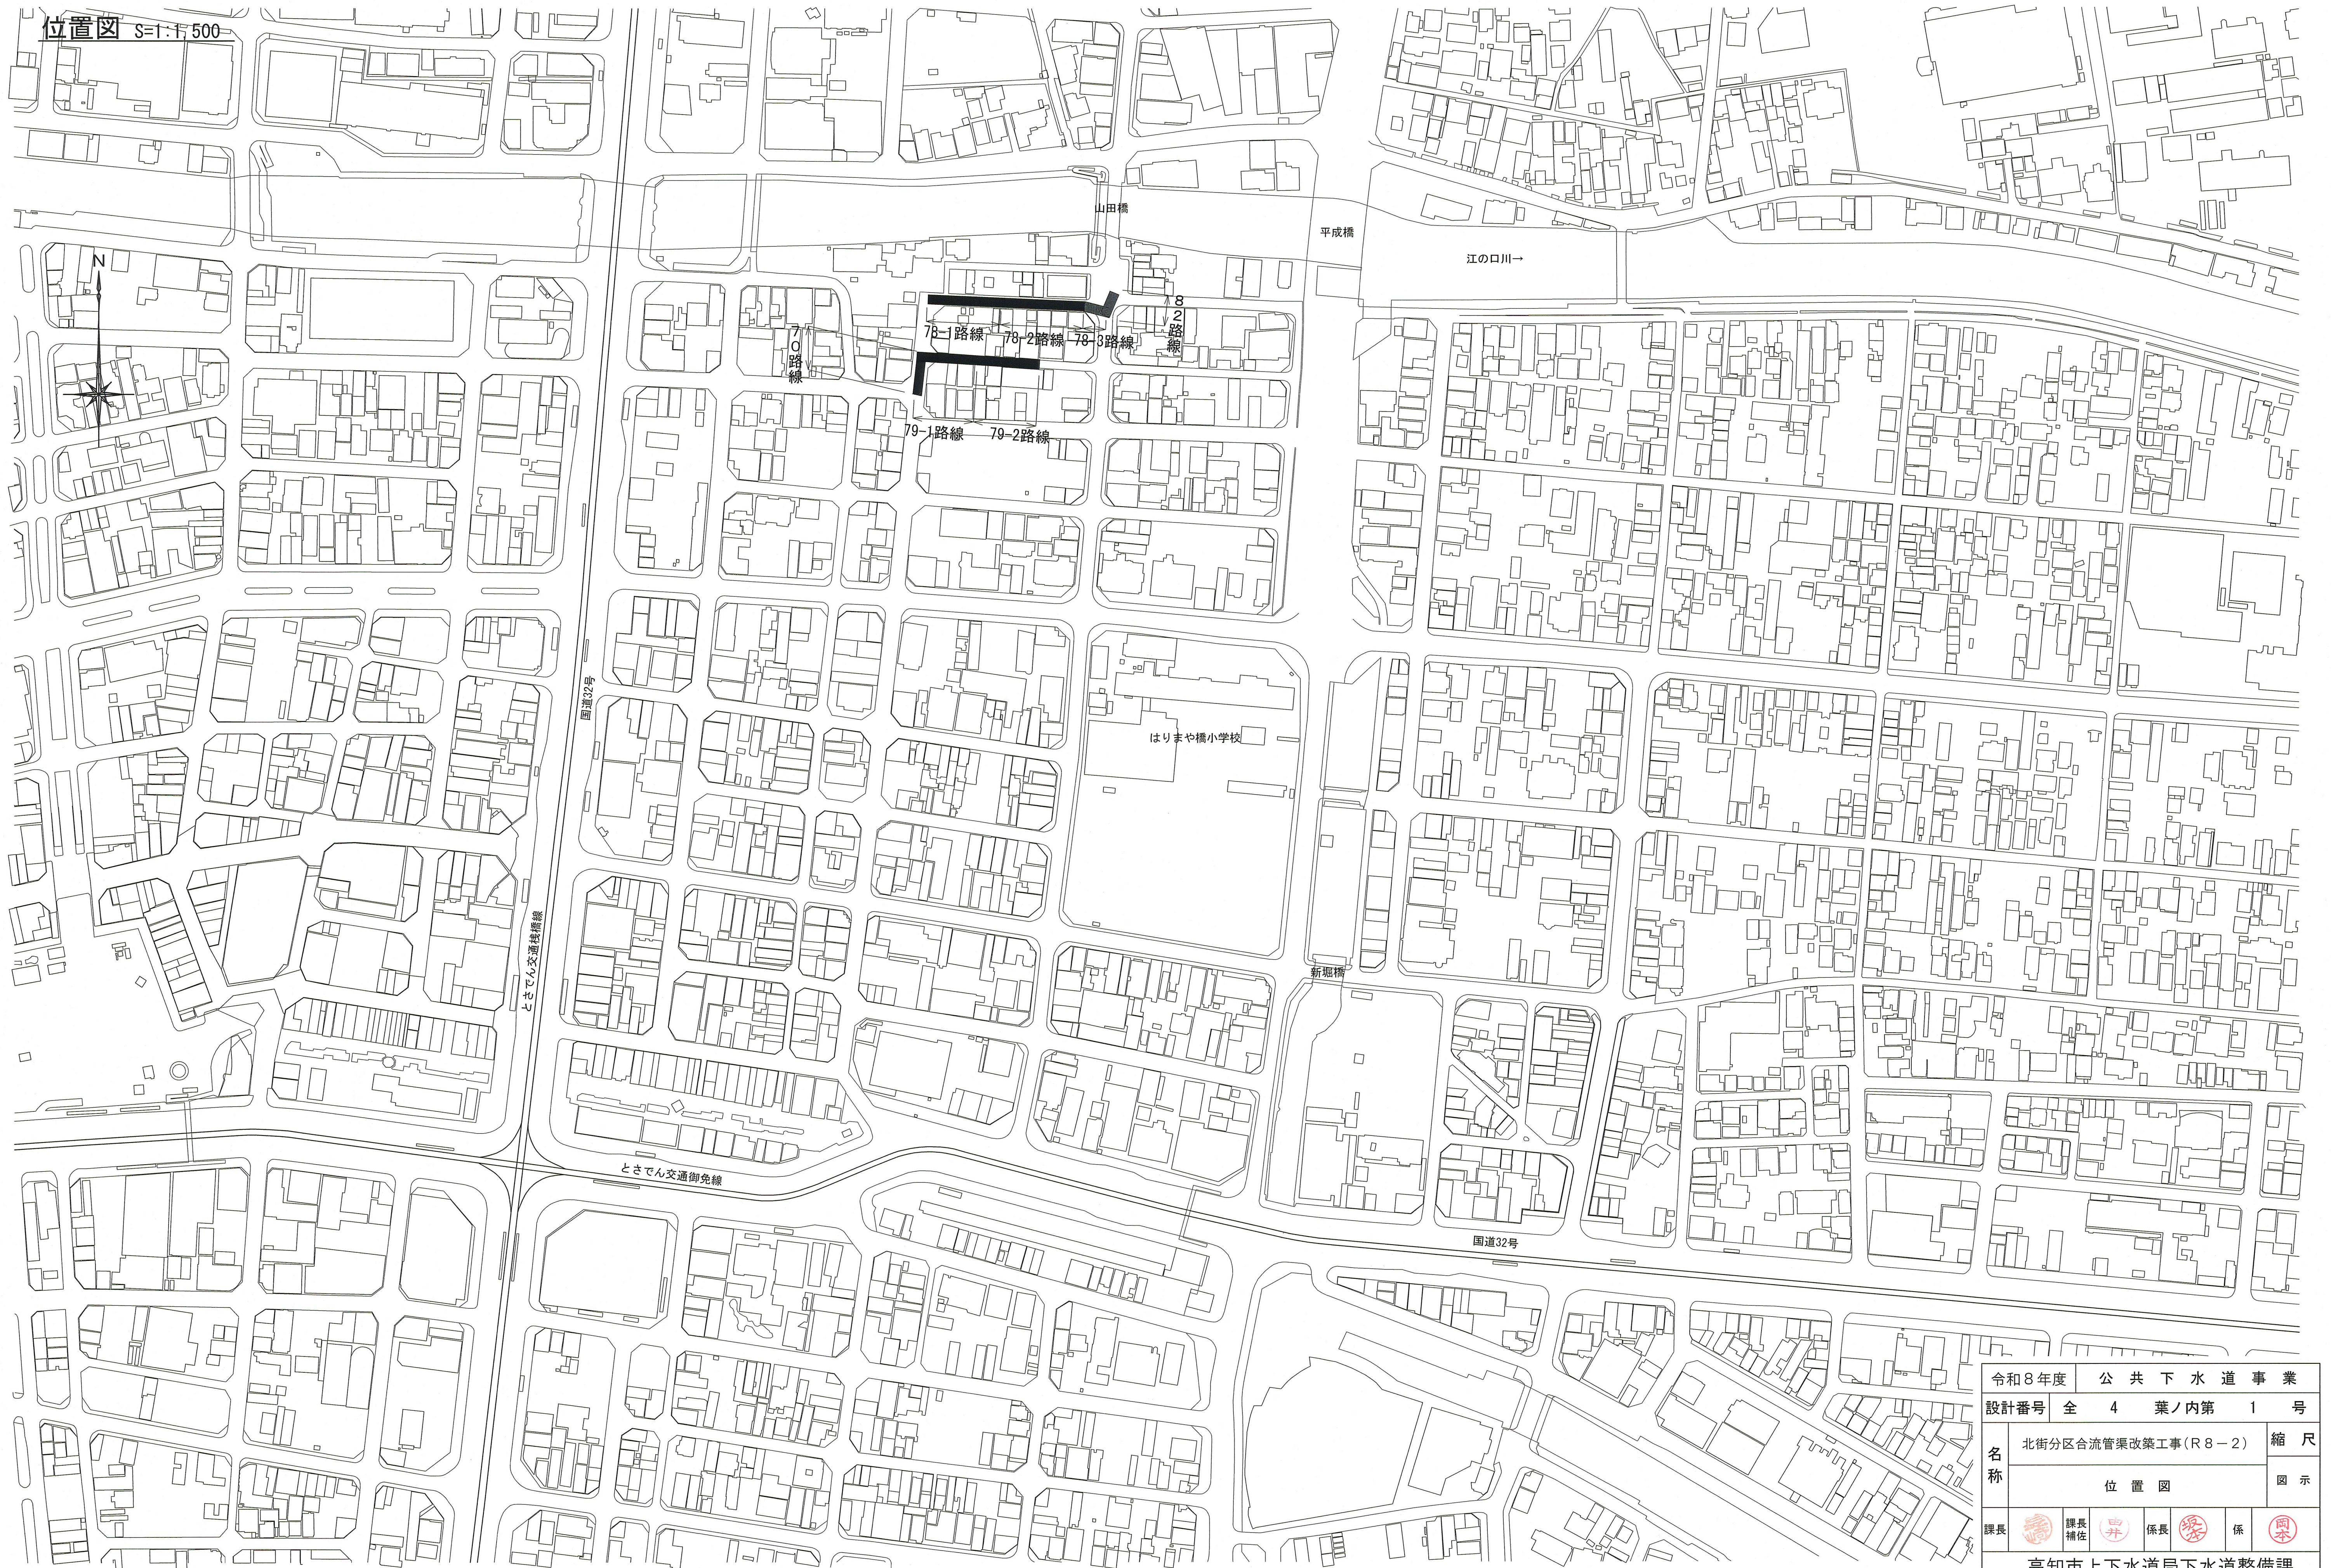


令和8年度	公 共 下 水 道 事 業				
設計番号	全	4	葉ノ内第	1	号
名 称	北街分区合流管渠改築工事(R8-2)				縮 尺
	位 置 図				図 示
課長		課長補佐		係長	
				係	
高知市上下水道局下水道整備課					


平面図 S=1:250

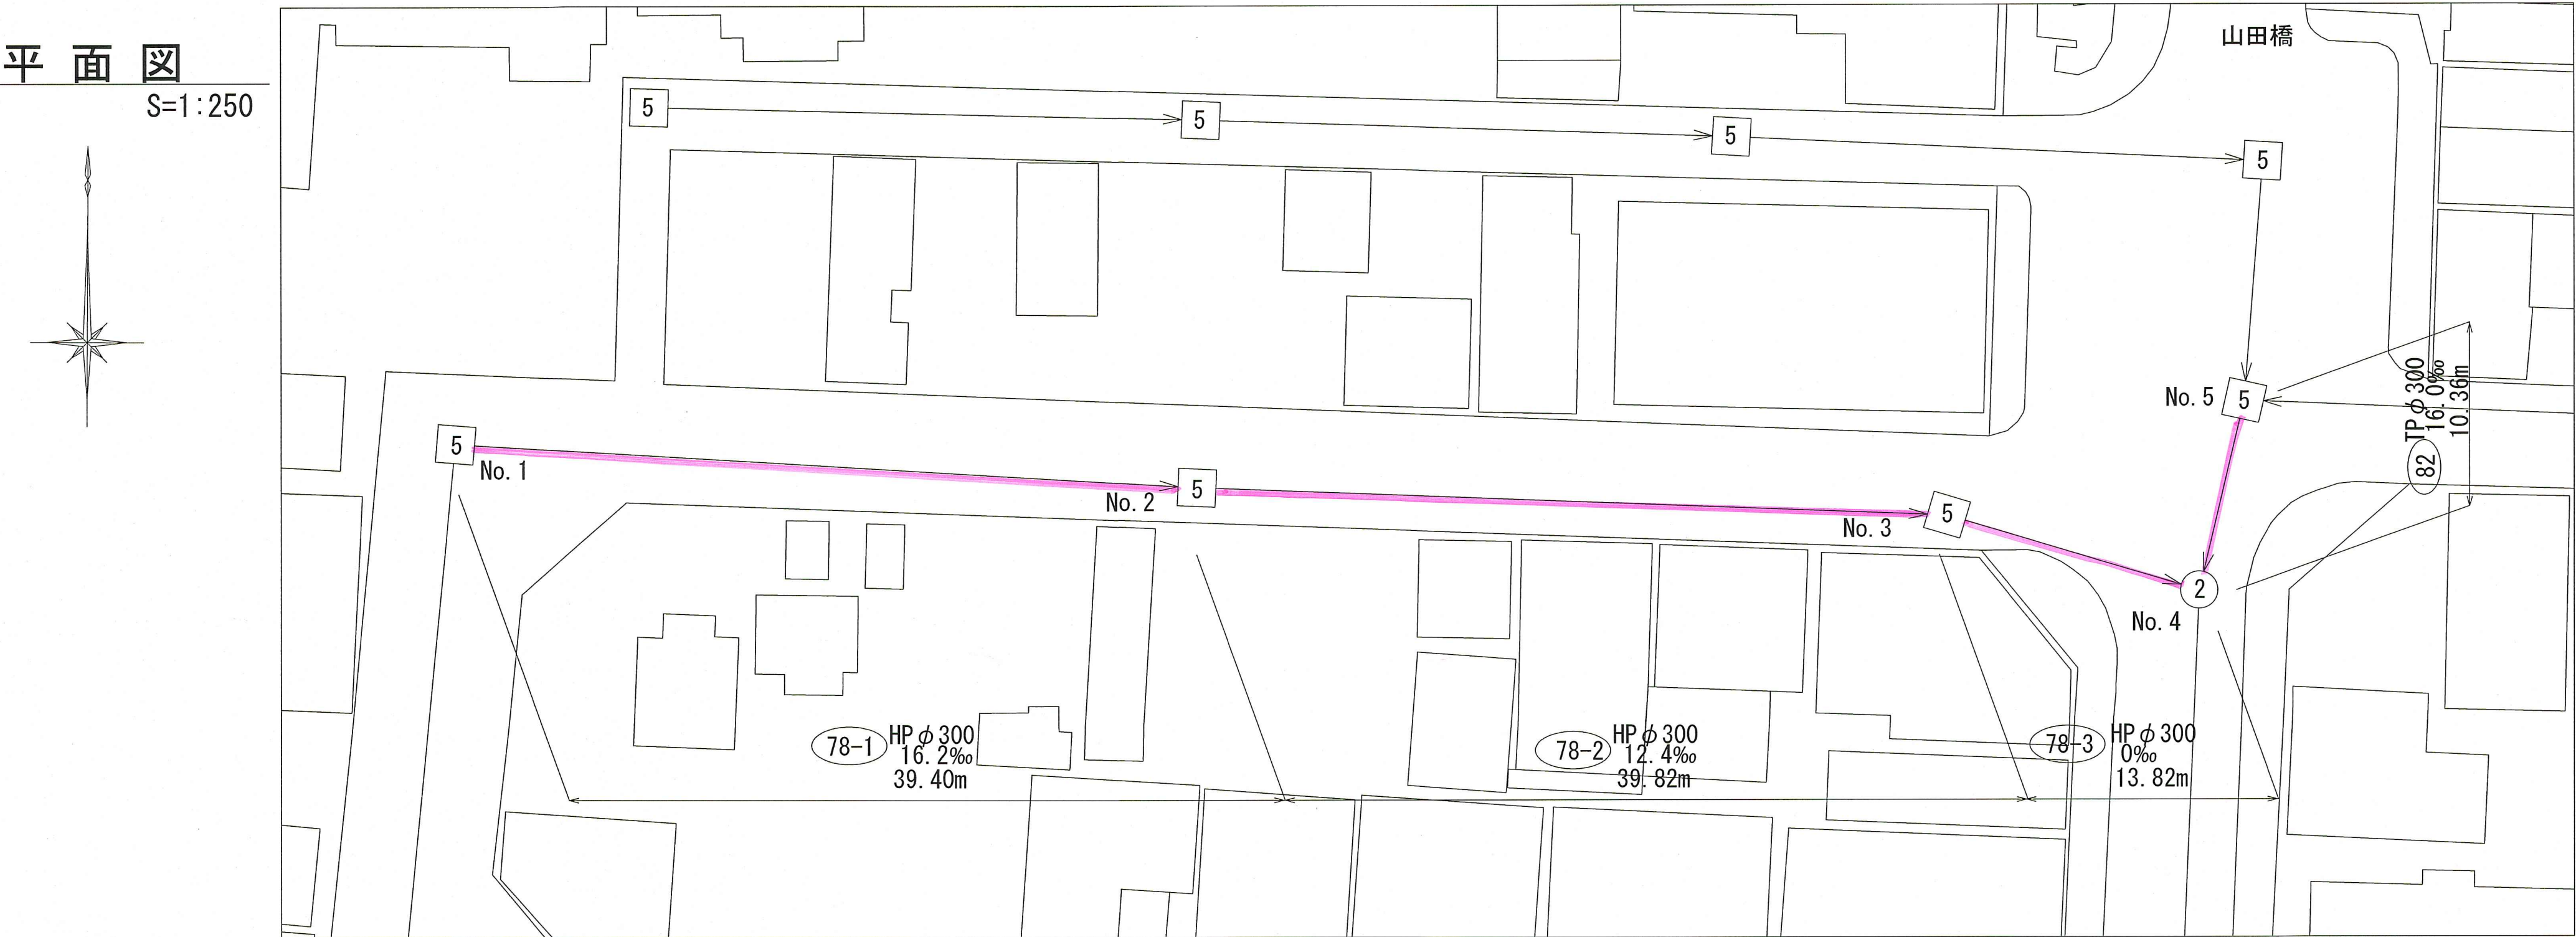


位置図 S=1:2500

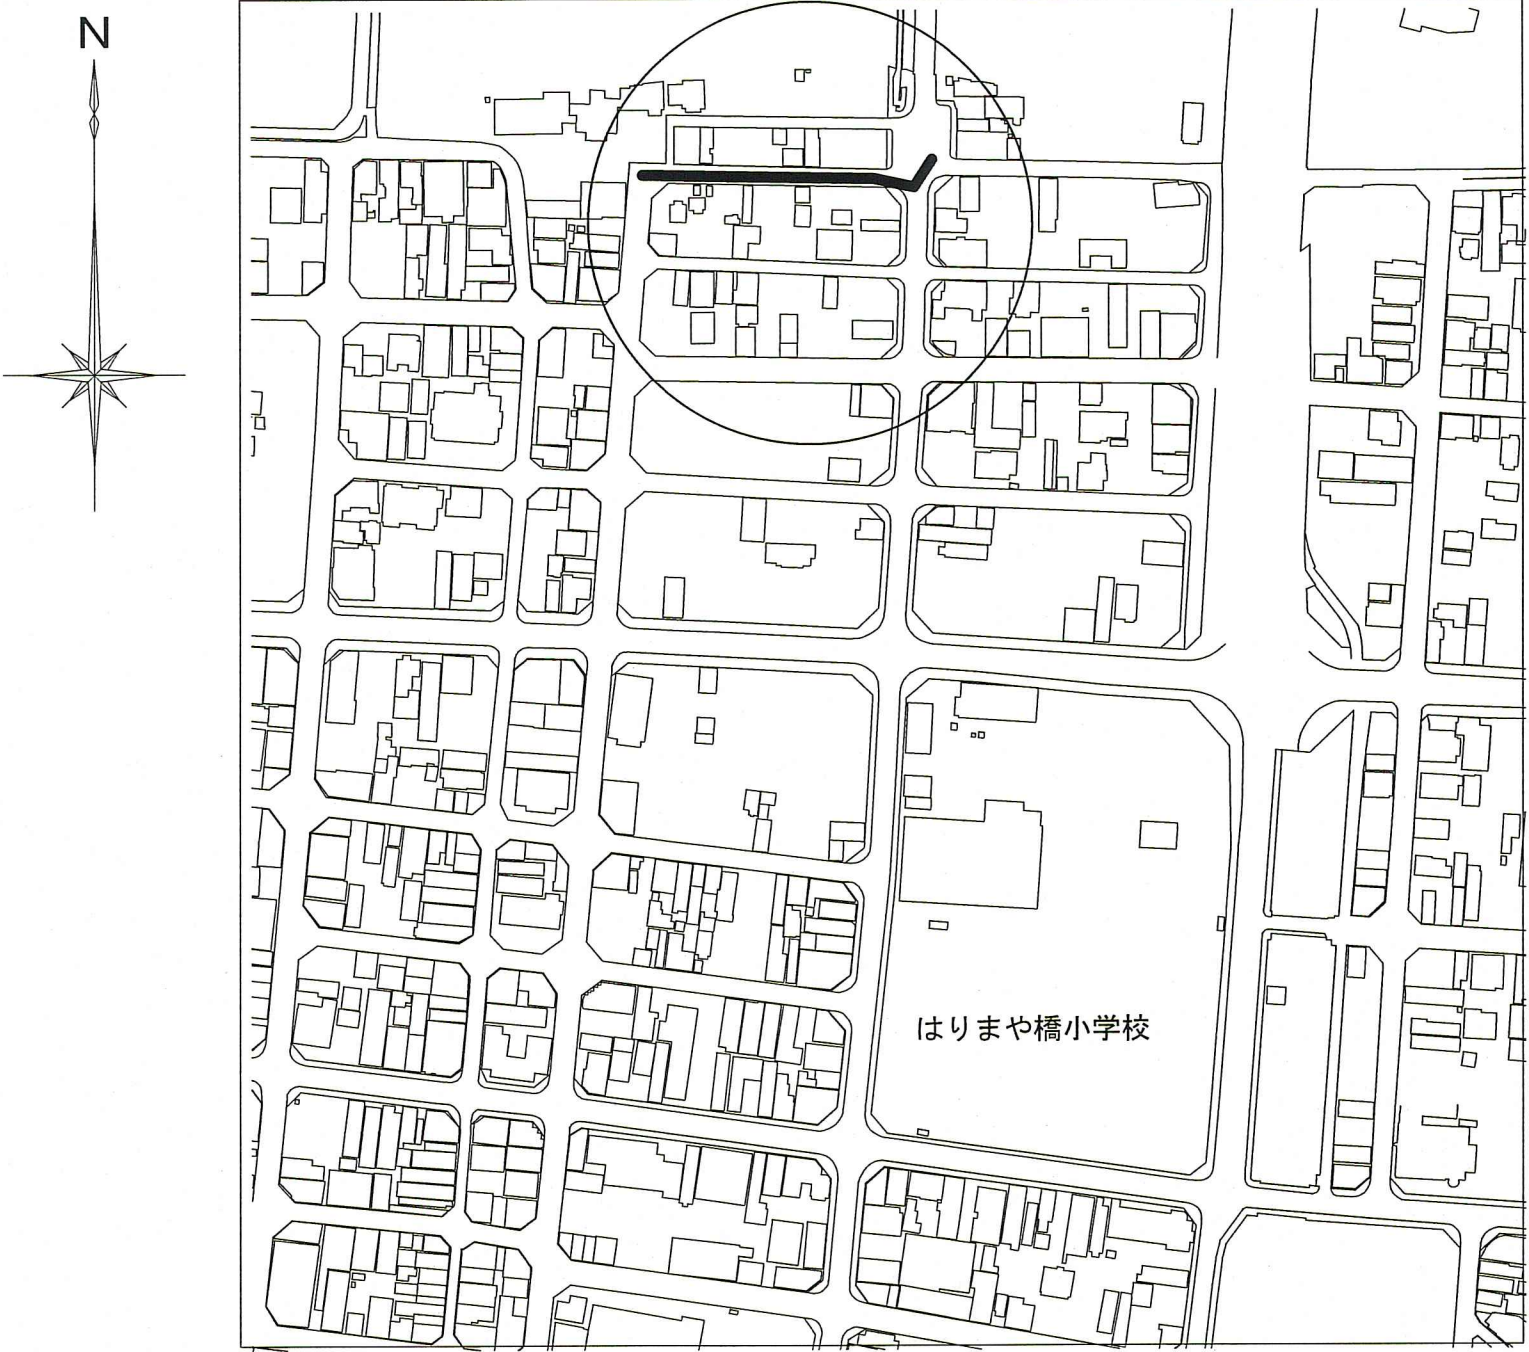

縦断図 V=1:50
H=1:250

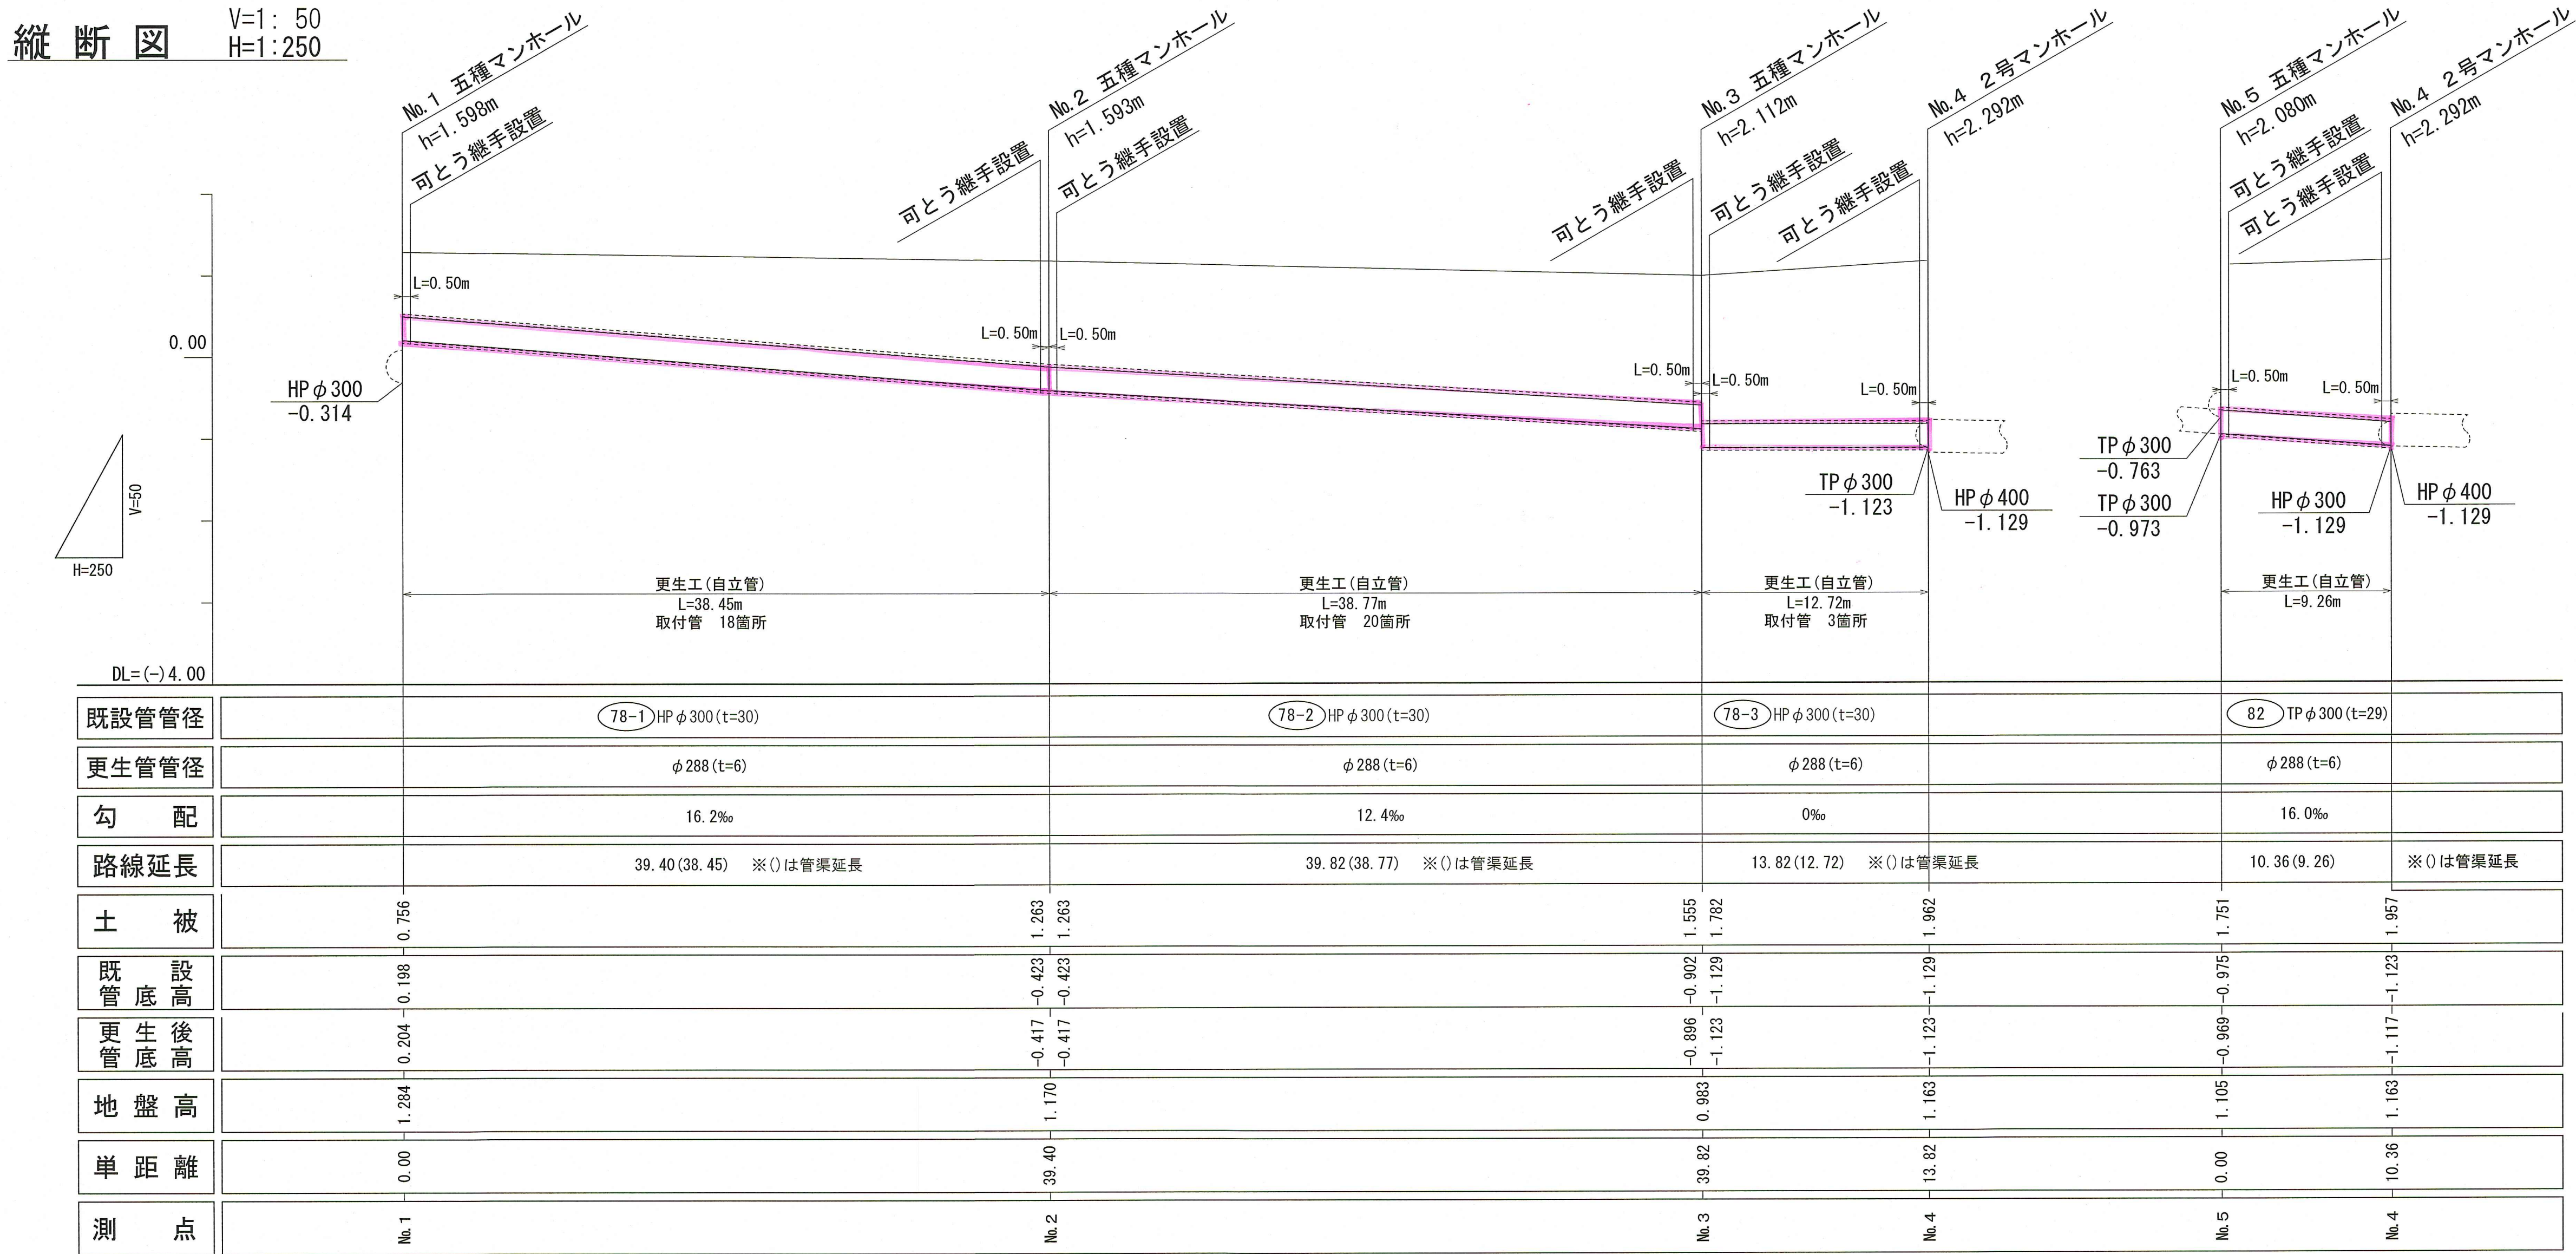


更生管詳細図(参考図) S=1:10

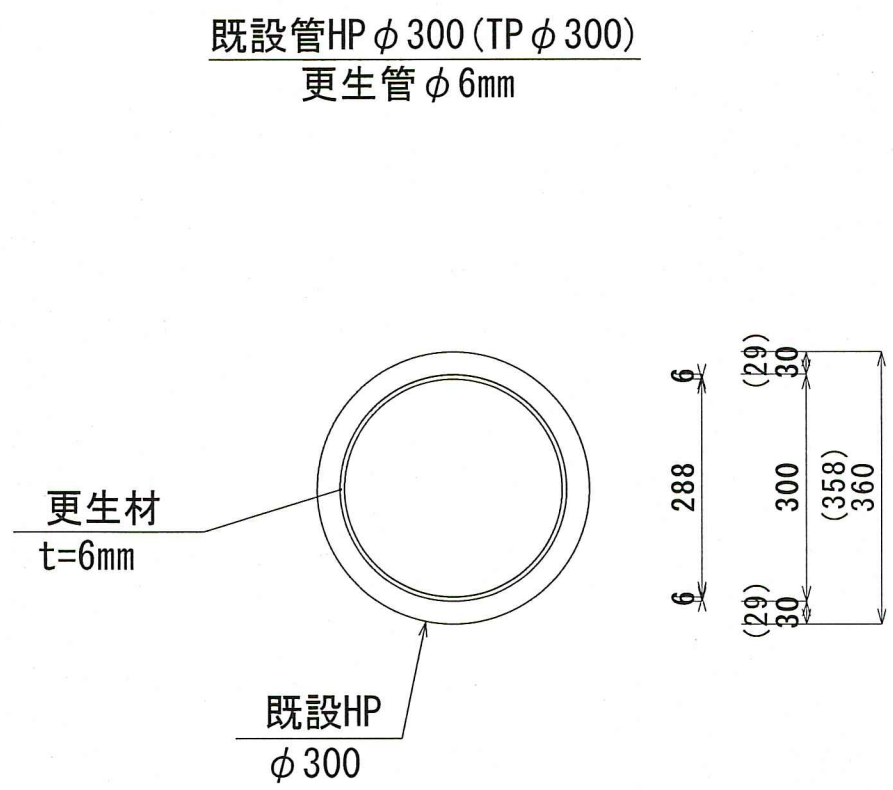


※更生管径, 更生後管底高については, 参考値とする。

令和8年度	公共下水道事業
設計番号	全 4 葉ノ内第 2 号
名称	北街分区分合流管渠改築工事(R8-2)
課長	課長補佐
係長	係
縮尺	図示
高知市上下水道局下水道整備課	


平面図 S=1:250

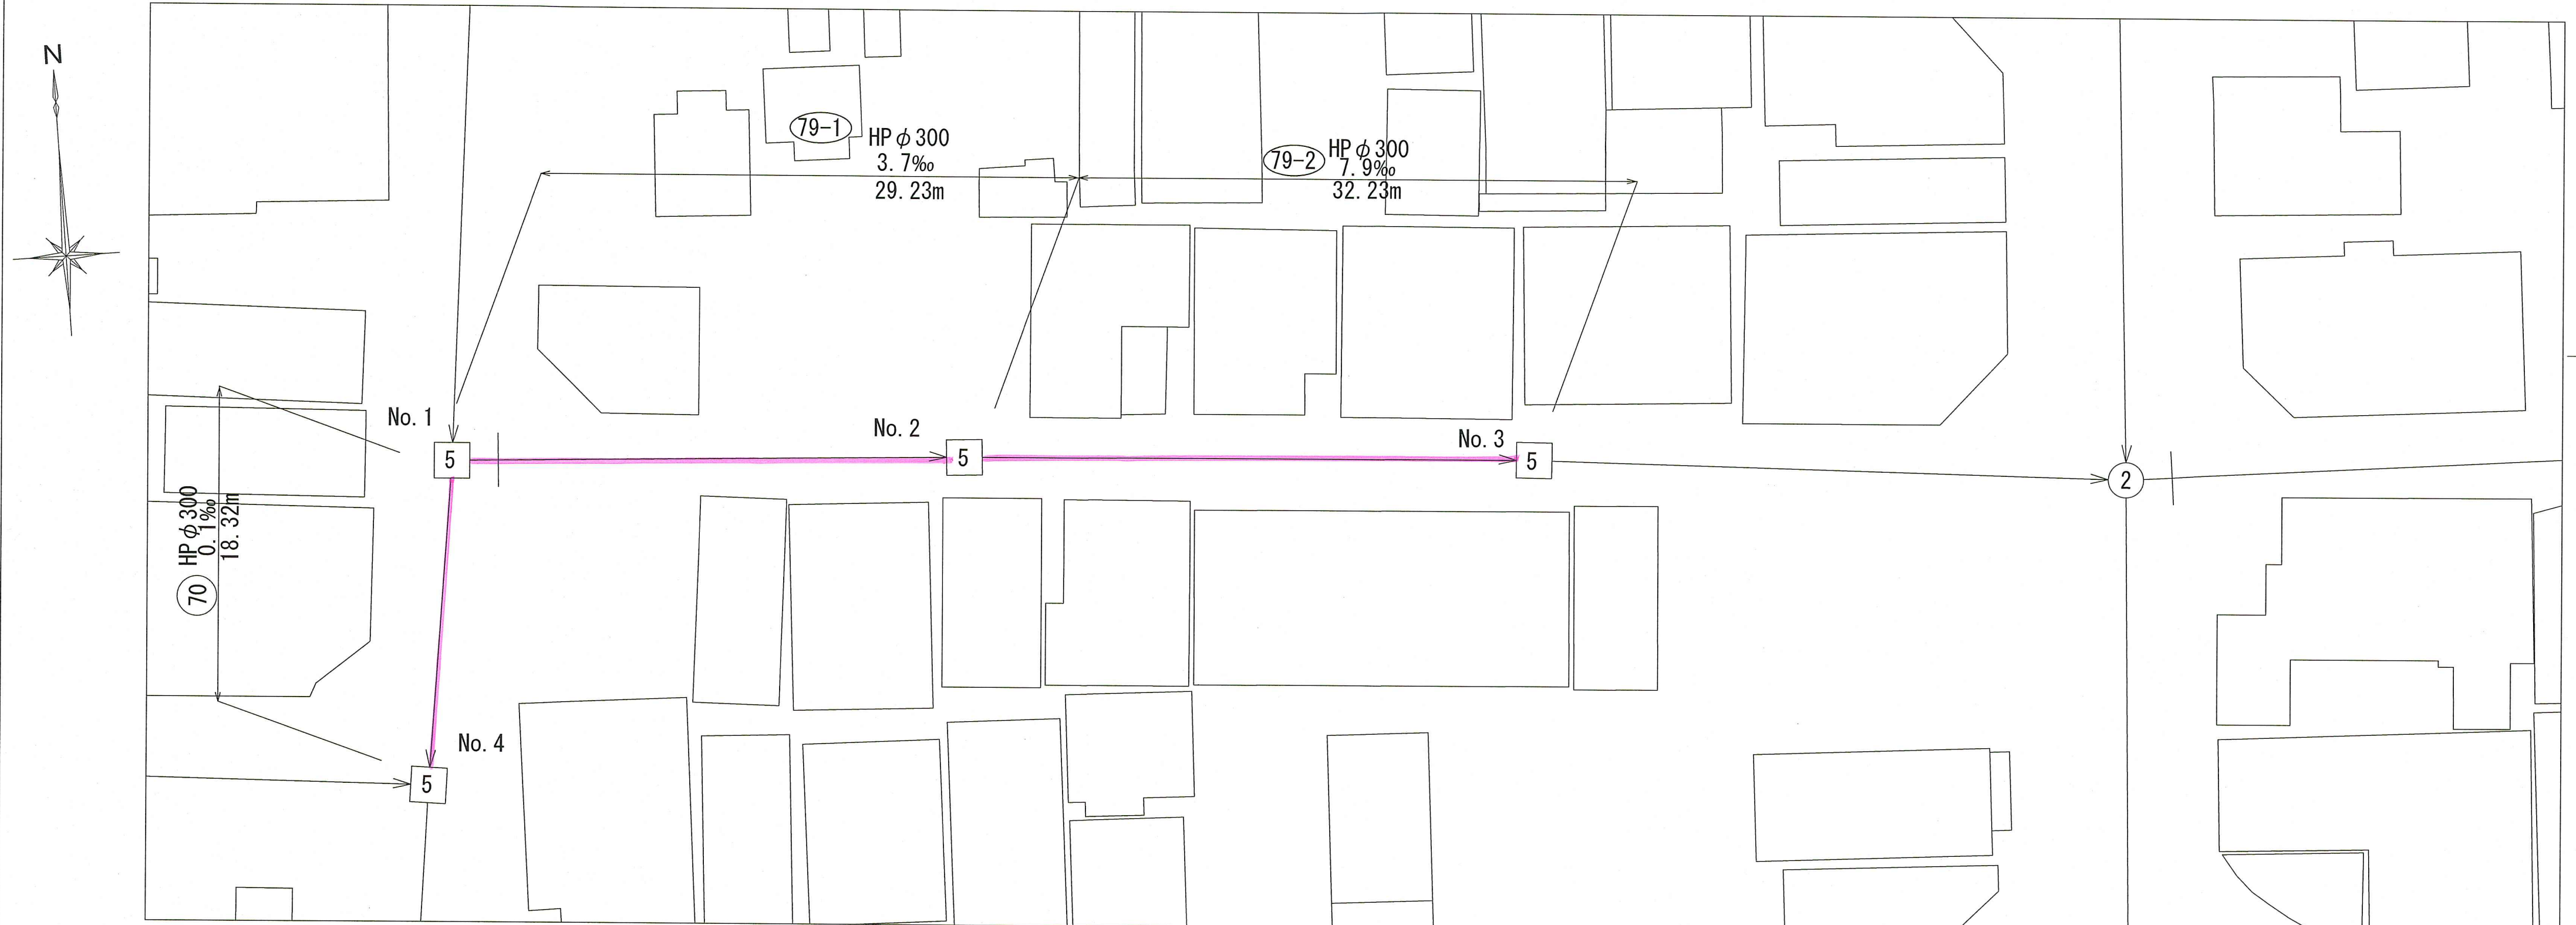


位置図 S=1:2500

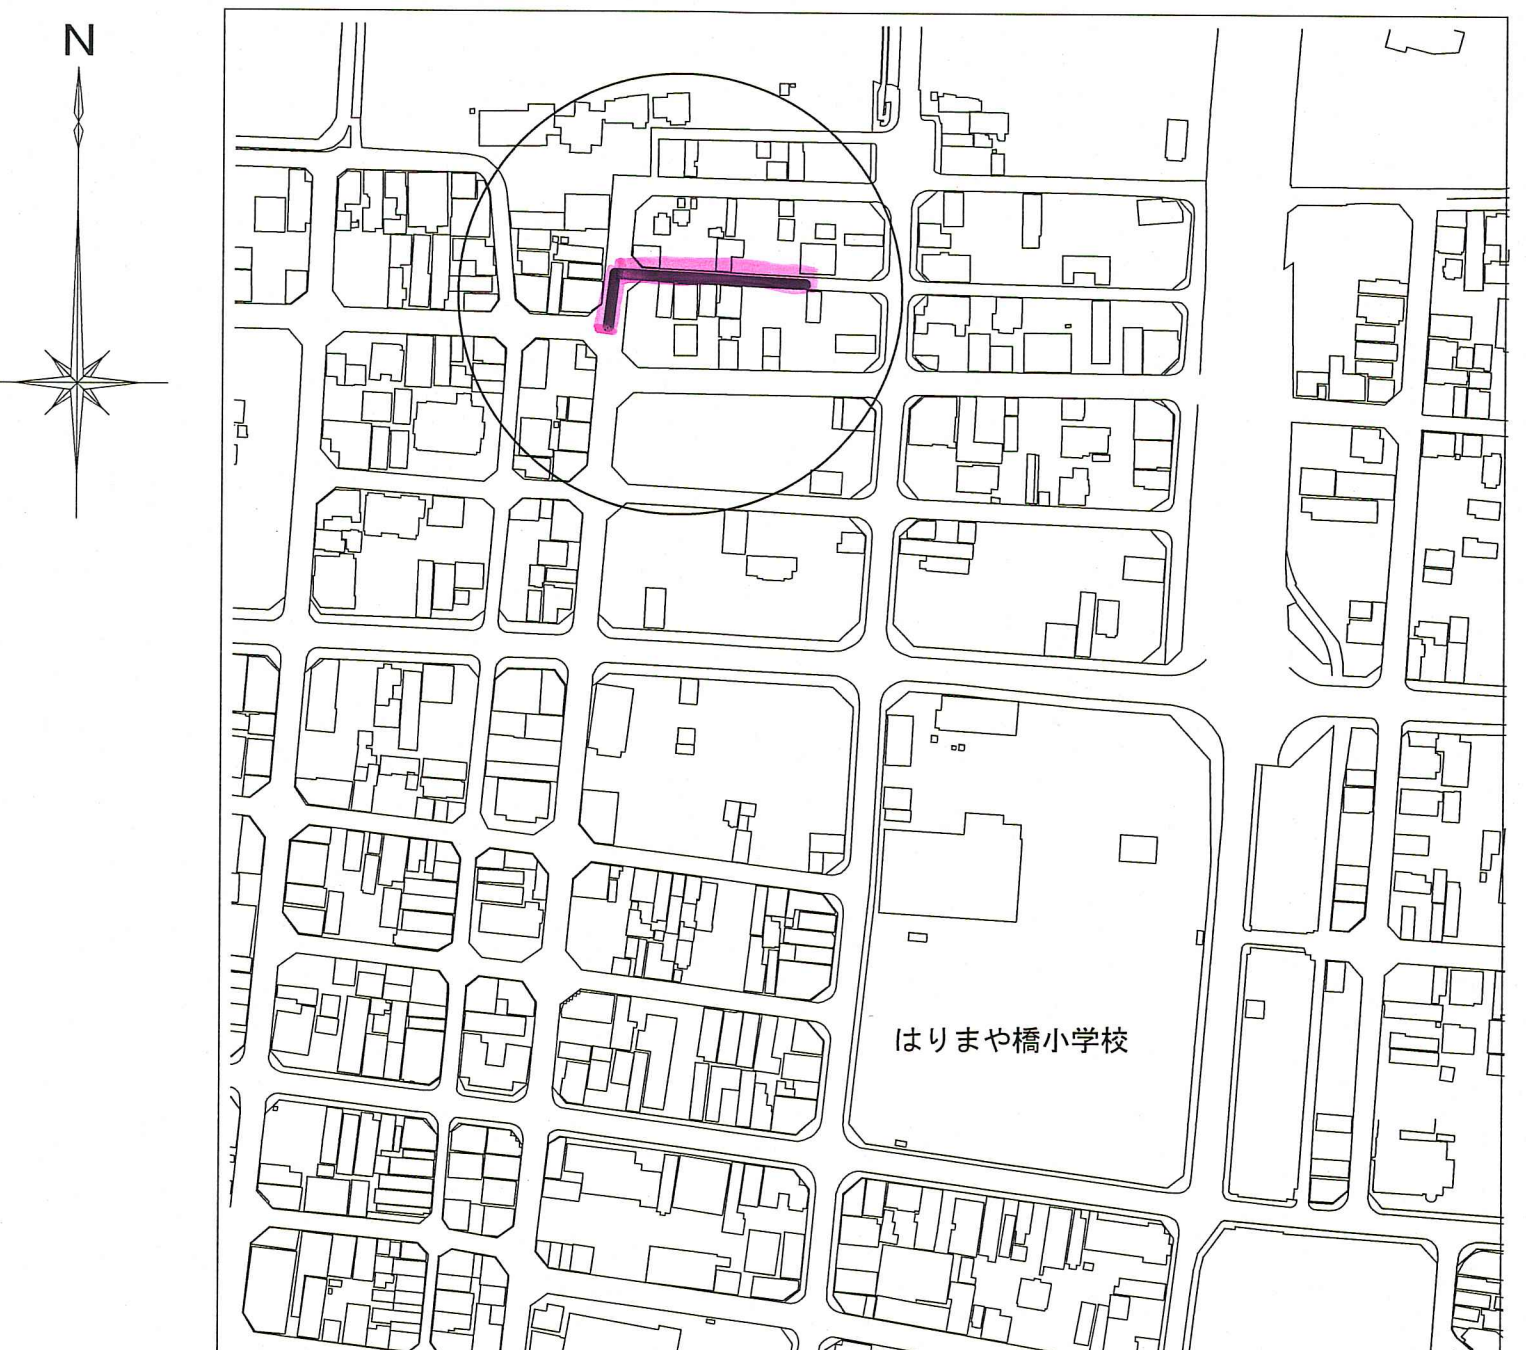

縦断図 V=1:50
H=1:250

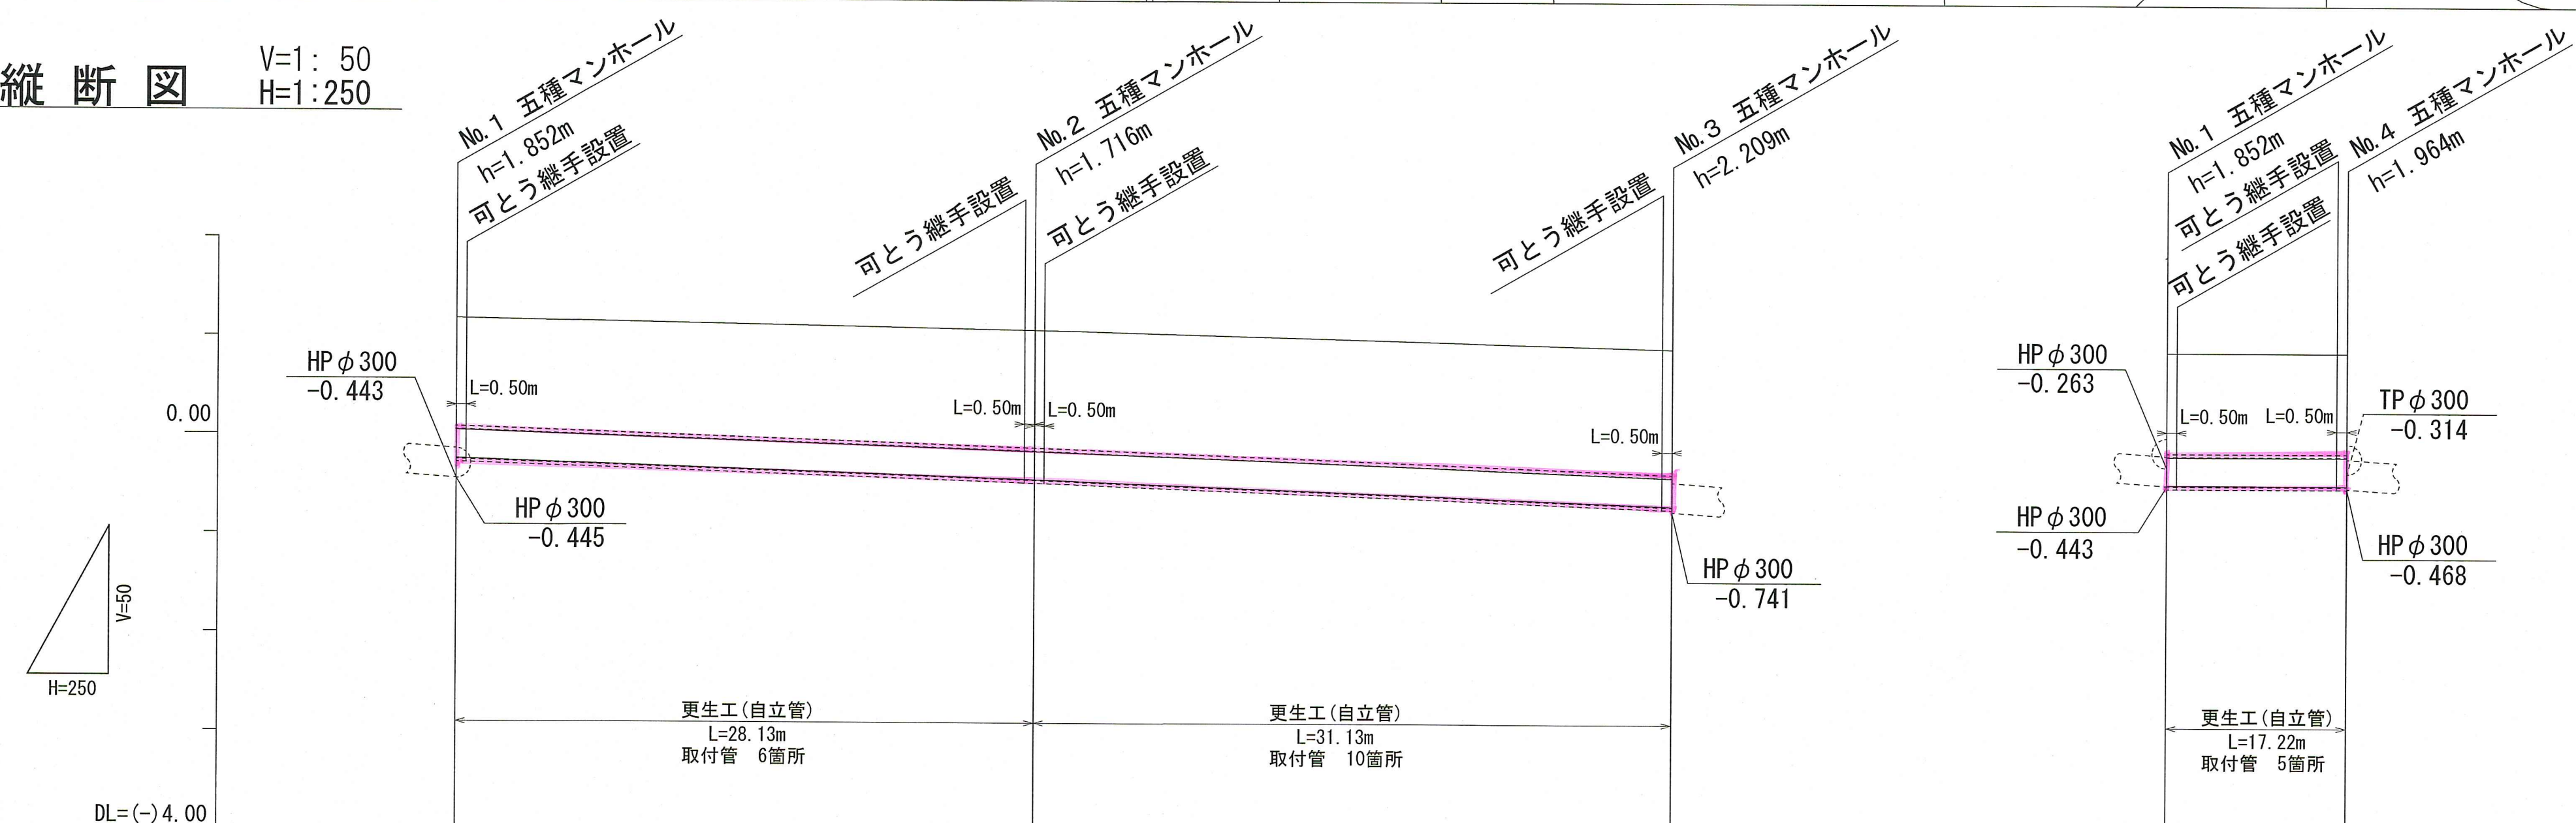

更生管詳細図(参考図) S=1:10

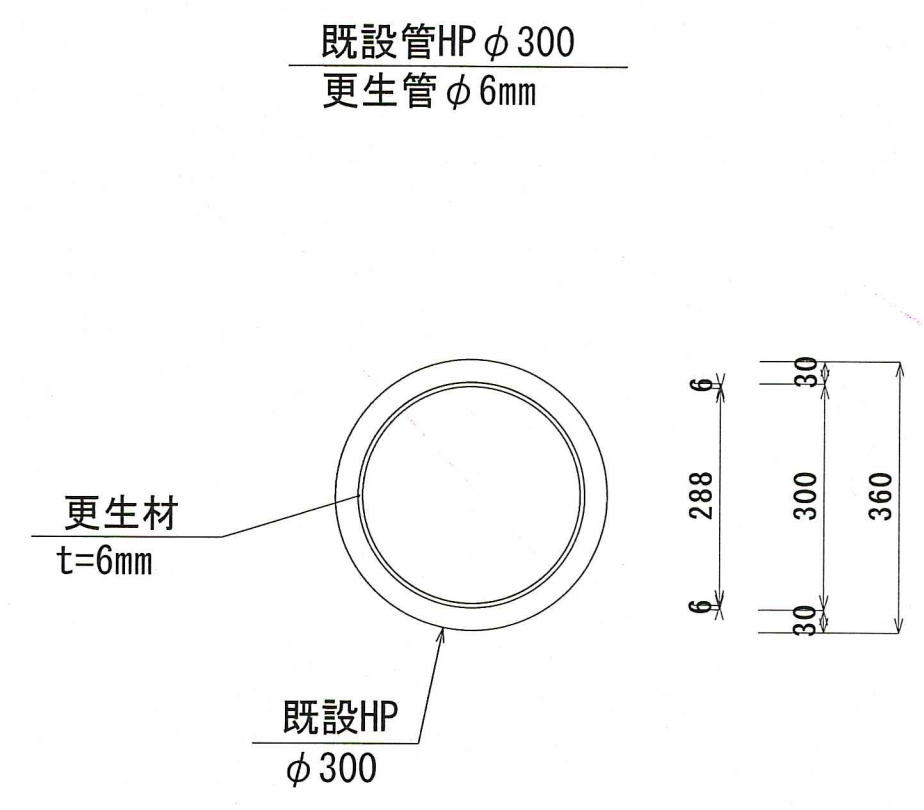


DL=(-)4.00			
既設管管径		79-1 HP φ 300 (t=30)	79-2 HP φ 300 (t=30)
更生管管径		φ 288 (t=6)	φ 288 (t=6)
勾配		3.7‰	7.9‰
路線延長		29.23 (28.13) ※ () は管渠延長	32.23 (31.13) ※ () は管渠延長
土被		1.340	1.384
既設管底高		-0.263	-0.366
更生後管底高		-0.257	-0.362
地盤高		1.407	1.348
単距離		0.00	29.23
測点		No. 1	No. 2

※更生管径, 更生後管底高については, 参考値とする。

令和8年度	公共下水道事業
設計番号	全 4 葉ノ内第 3 号
名称	北街分区分合流管渠改築工事(R8-2)
縮尺	位置図・平面図・縦断図・詳細図
課長	課長補佐
係長	係
高知市上下水道局	下水道整備課


可とう継手詳細図(参考図)

既設管 HP φ300

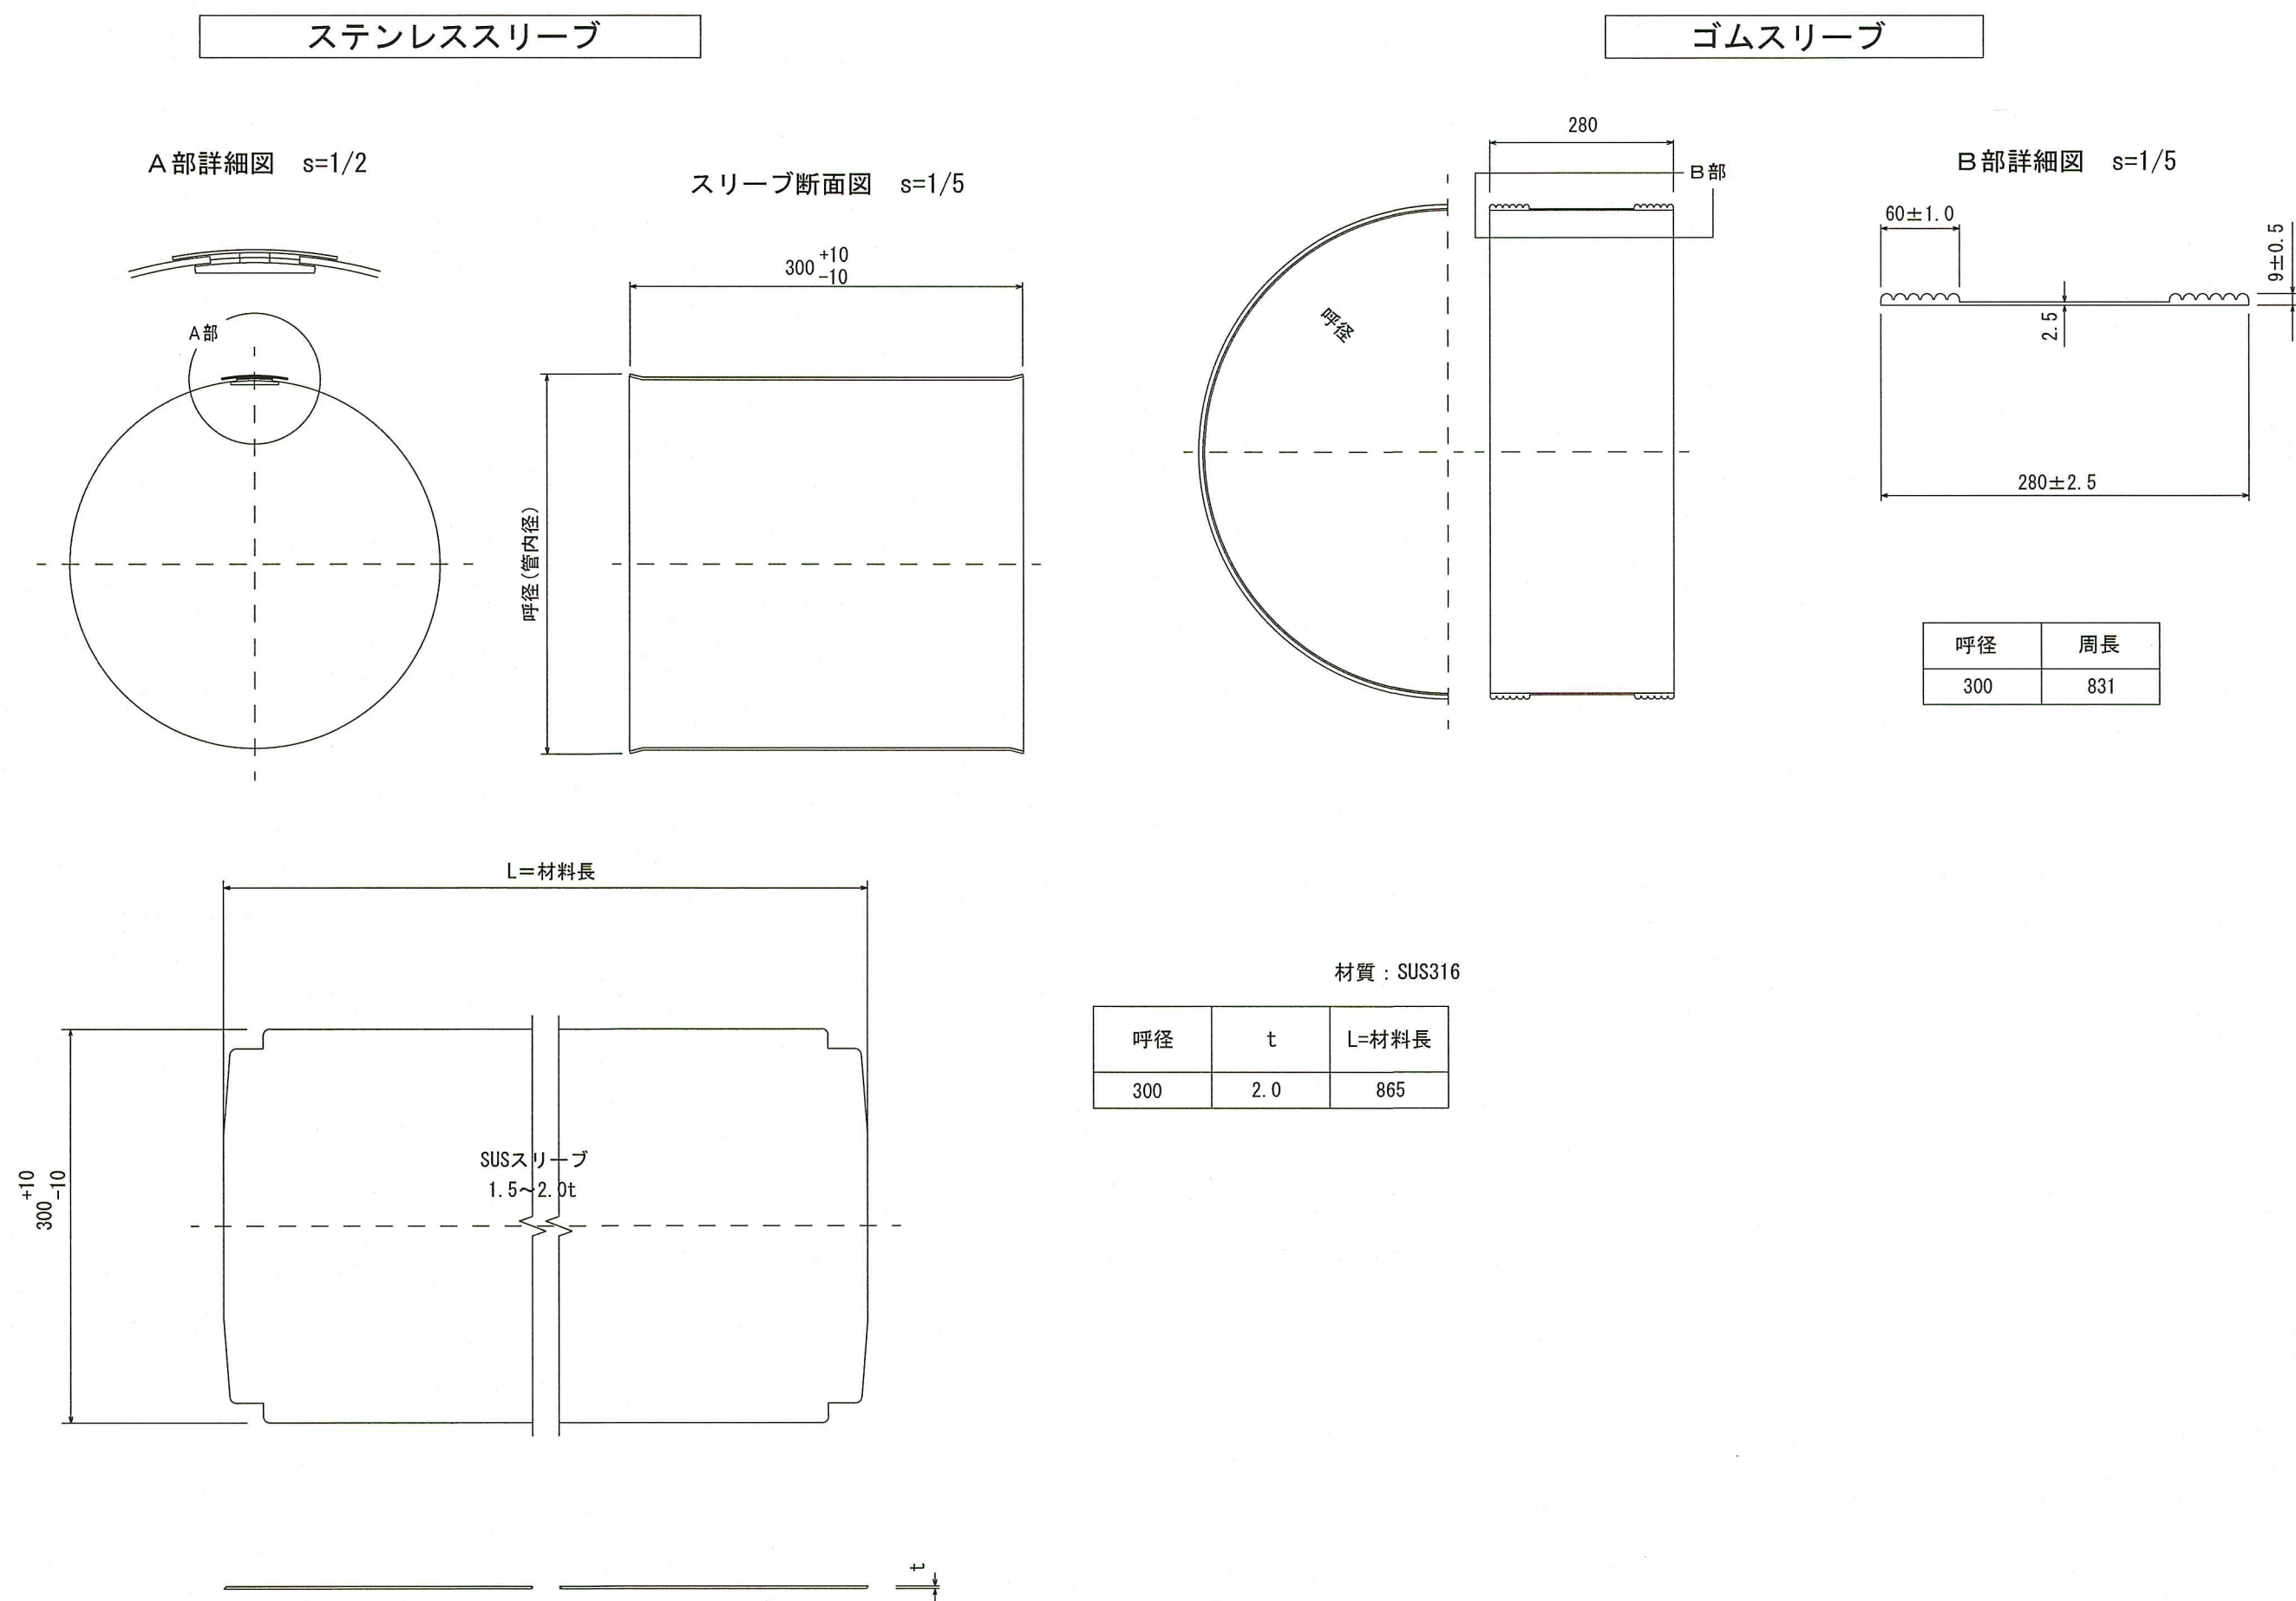

耐震化工法標準図

(参考図) S=1/20

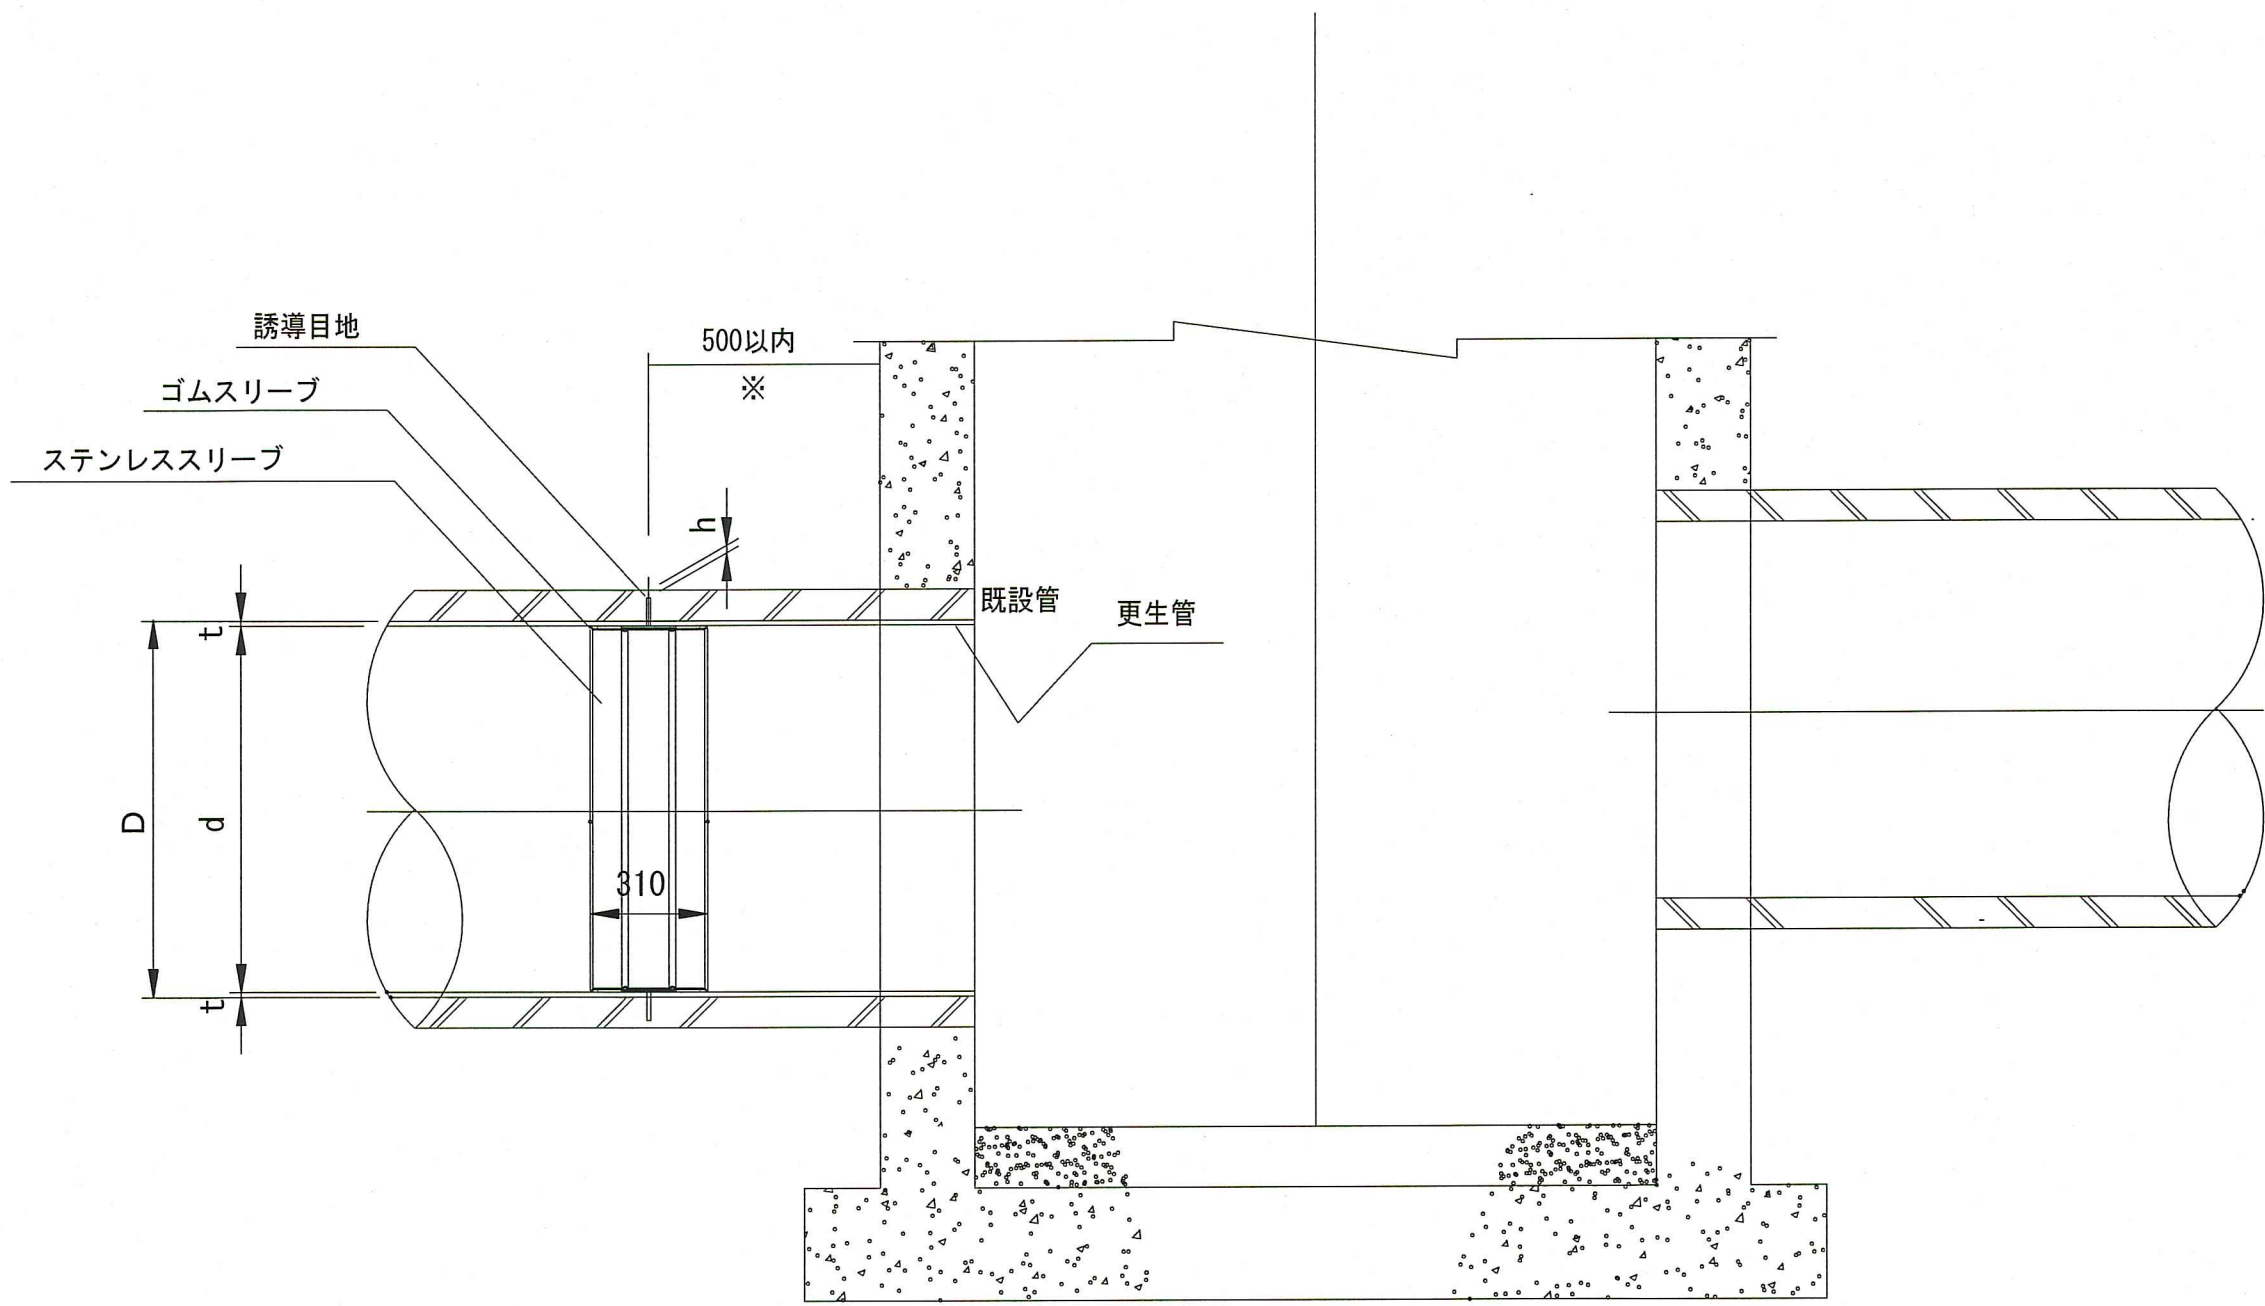

※ 実施にあたっては事前調査を行い壁厚、管継手位置等の結果をもとに誘導目地の位置を決定する。

寸法図

単位：mm

D	h	d	t
300	10	288	6.0

令和8年度	公 共 下 水 道 事 業			
設計番号	全	4	葉ノ内第	4 号
名 称	北街分区合流管渠改築工事(R8-2)			縮 尺
	可とう継手詳細図(参考図)			図 示
課長		課長補佐		係長
				係
				
高知市上下水道局下水道整備課				