



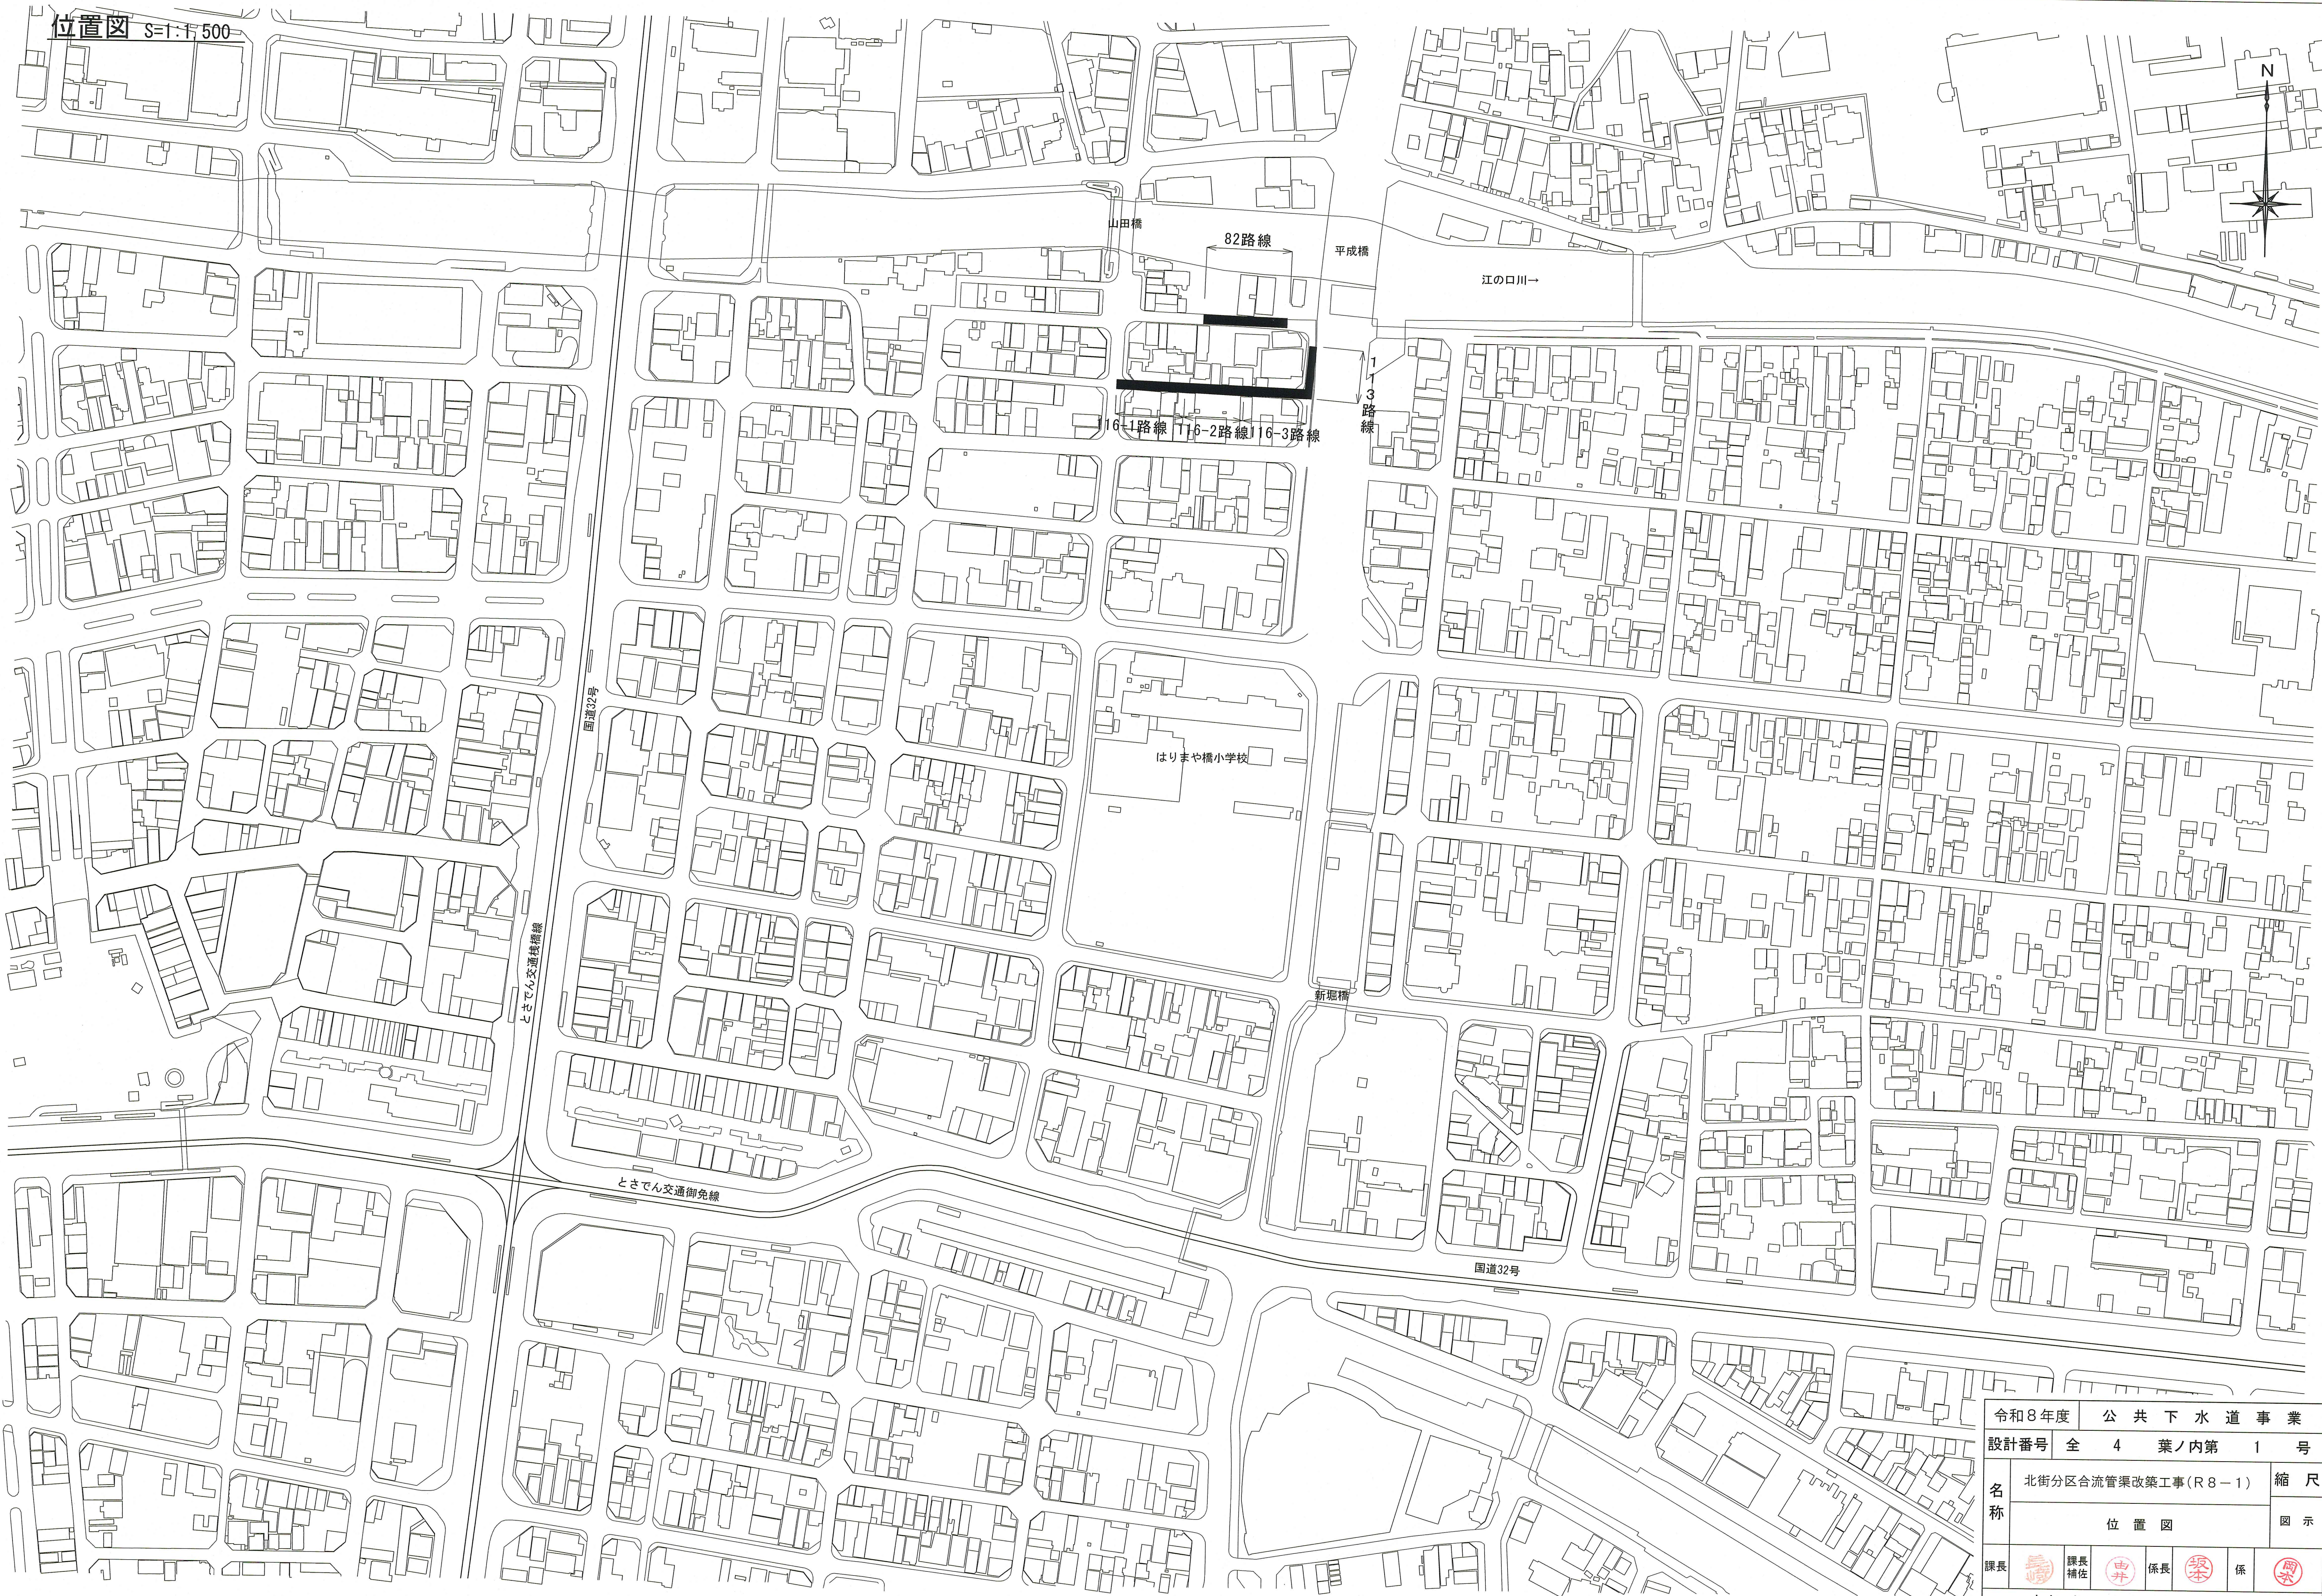


位置図 S=1:1,500

令和8年度		公 共 下 水 道 事 業			
設計番号		全	4	葉ノ内第	1 号
名 称	北街分区合流管渠改築工事(R8-1)				縮 尺
	位 置 図				図 示
課長		課長補佐		係長	
高知市上下水道局下水道整備課					

平面図 S=1:500

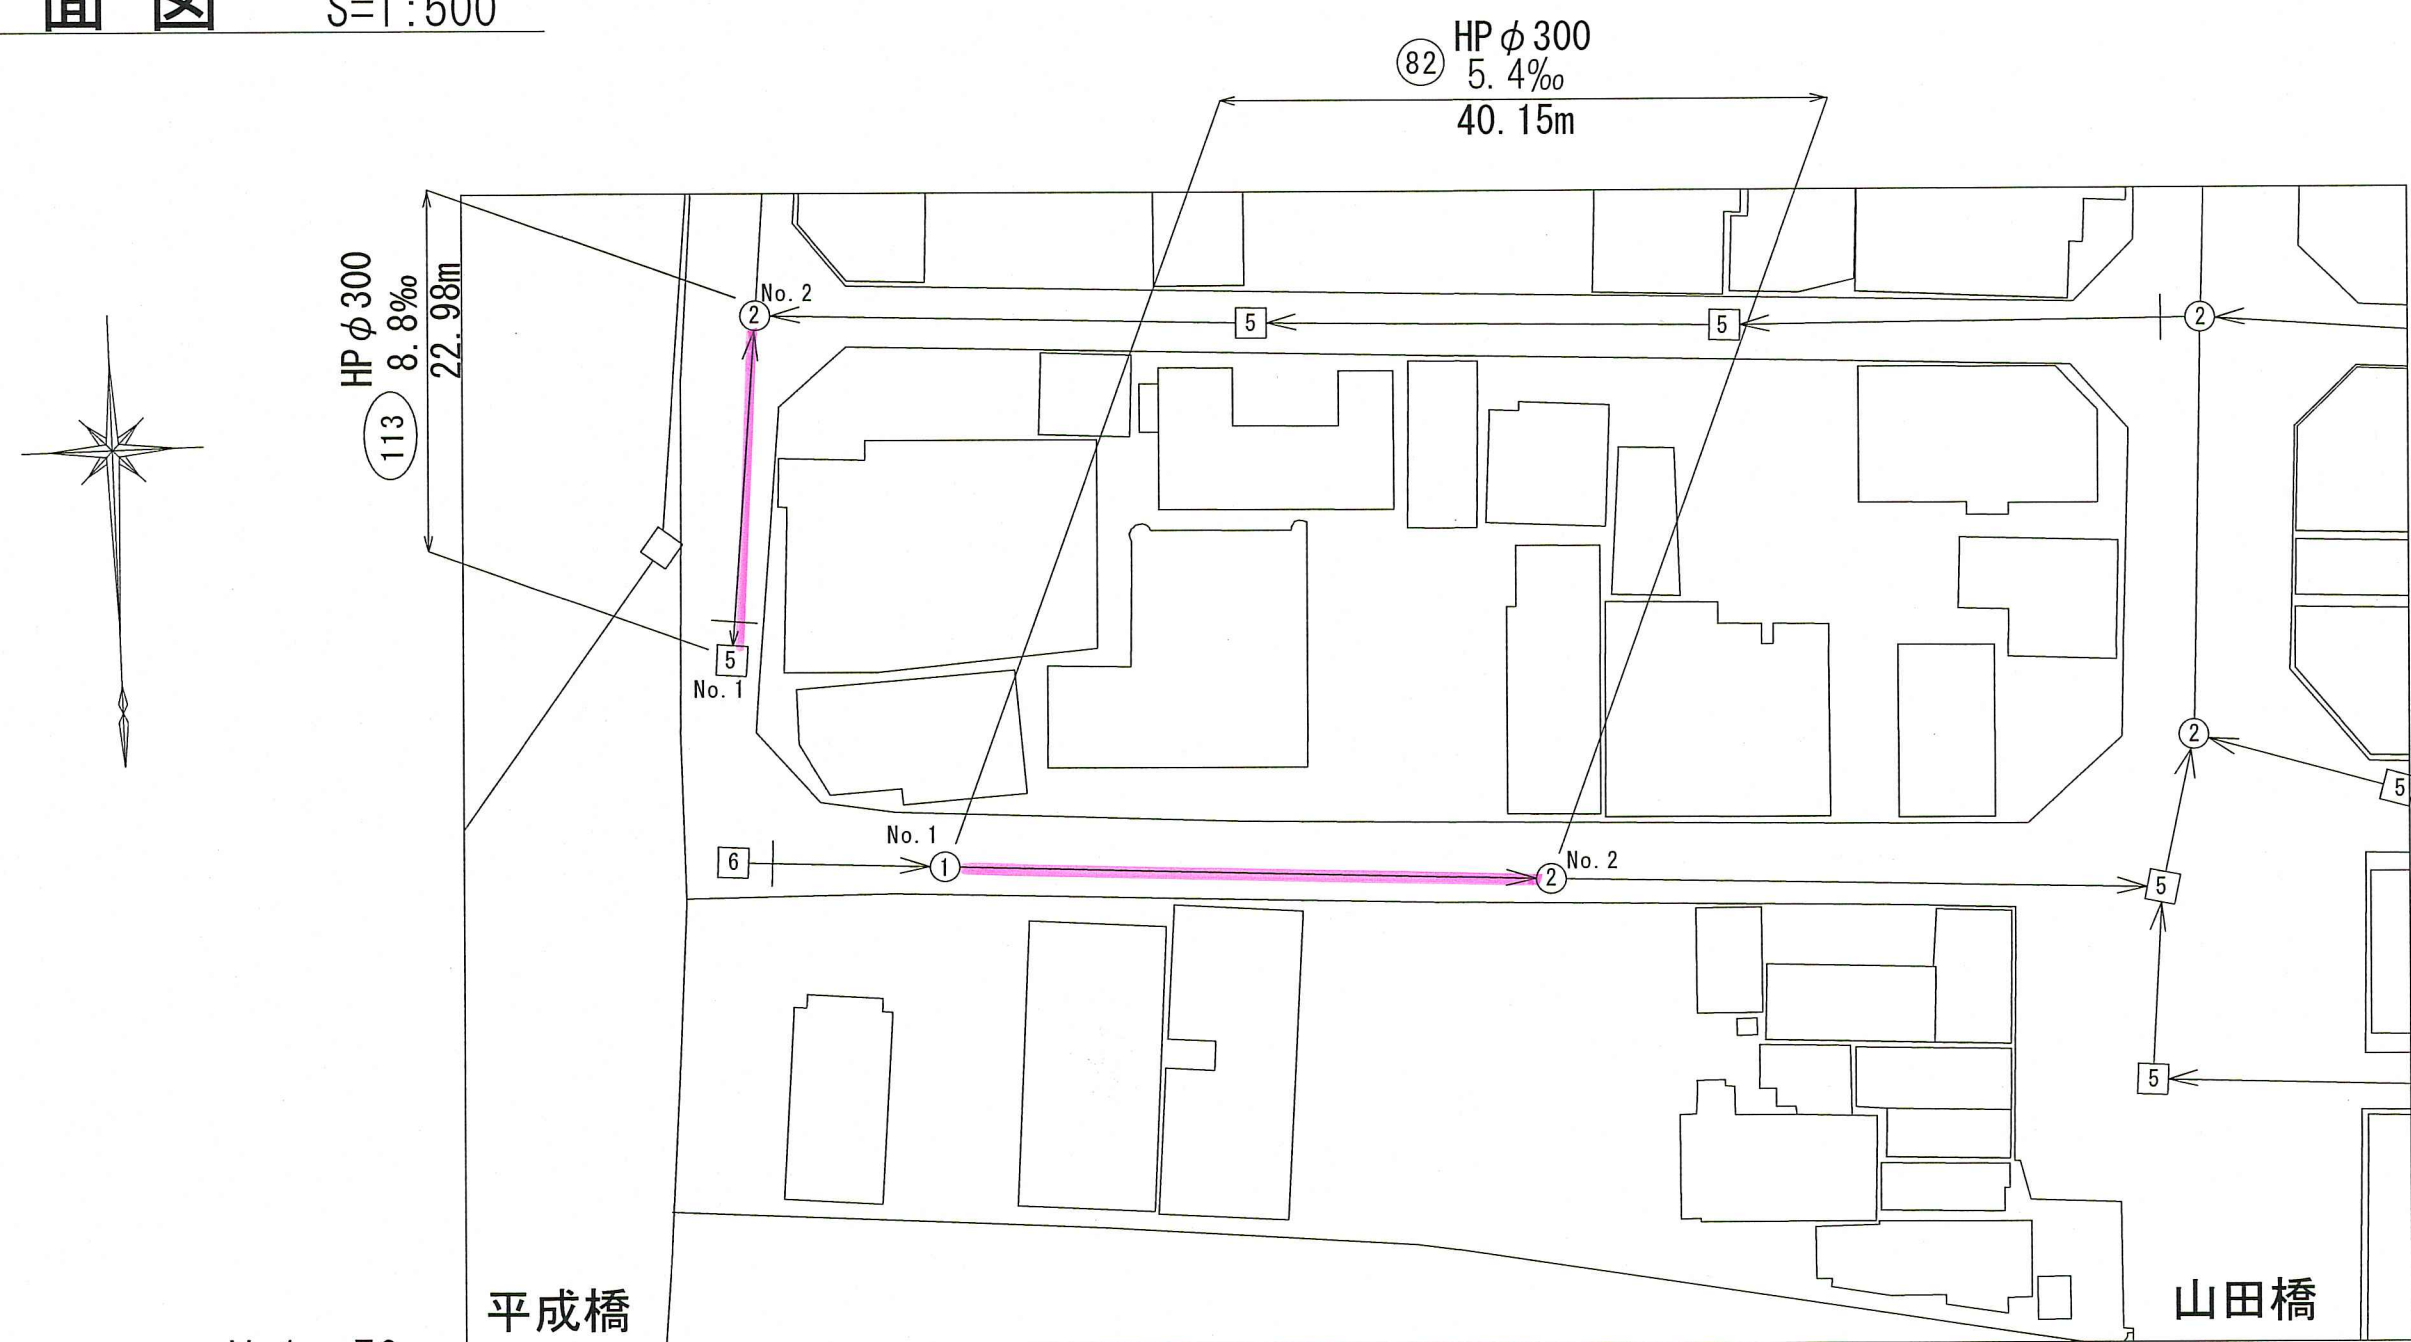


縦断図 V=1:50
H=1:500

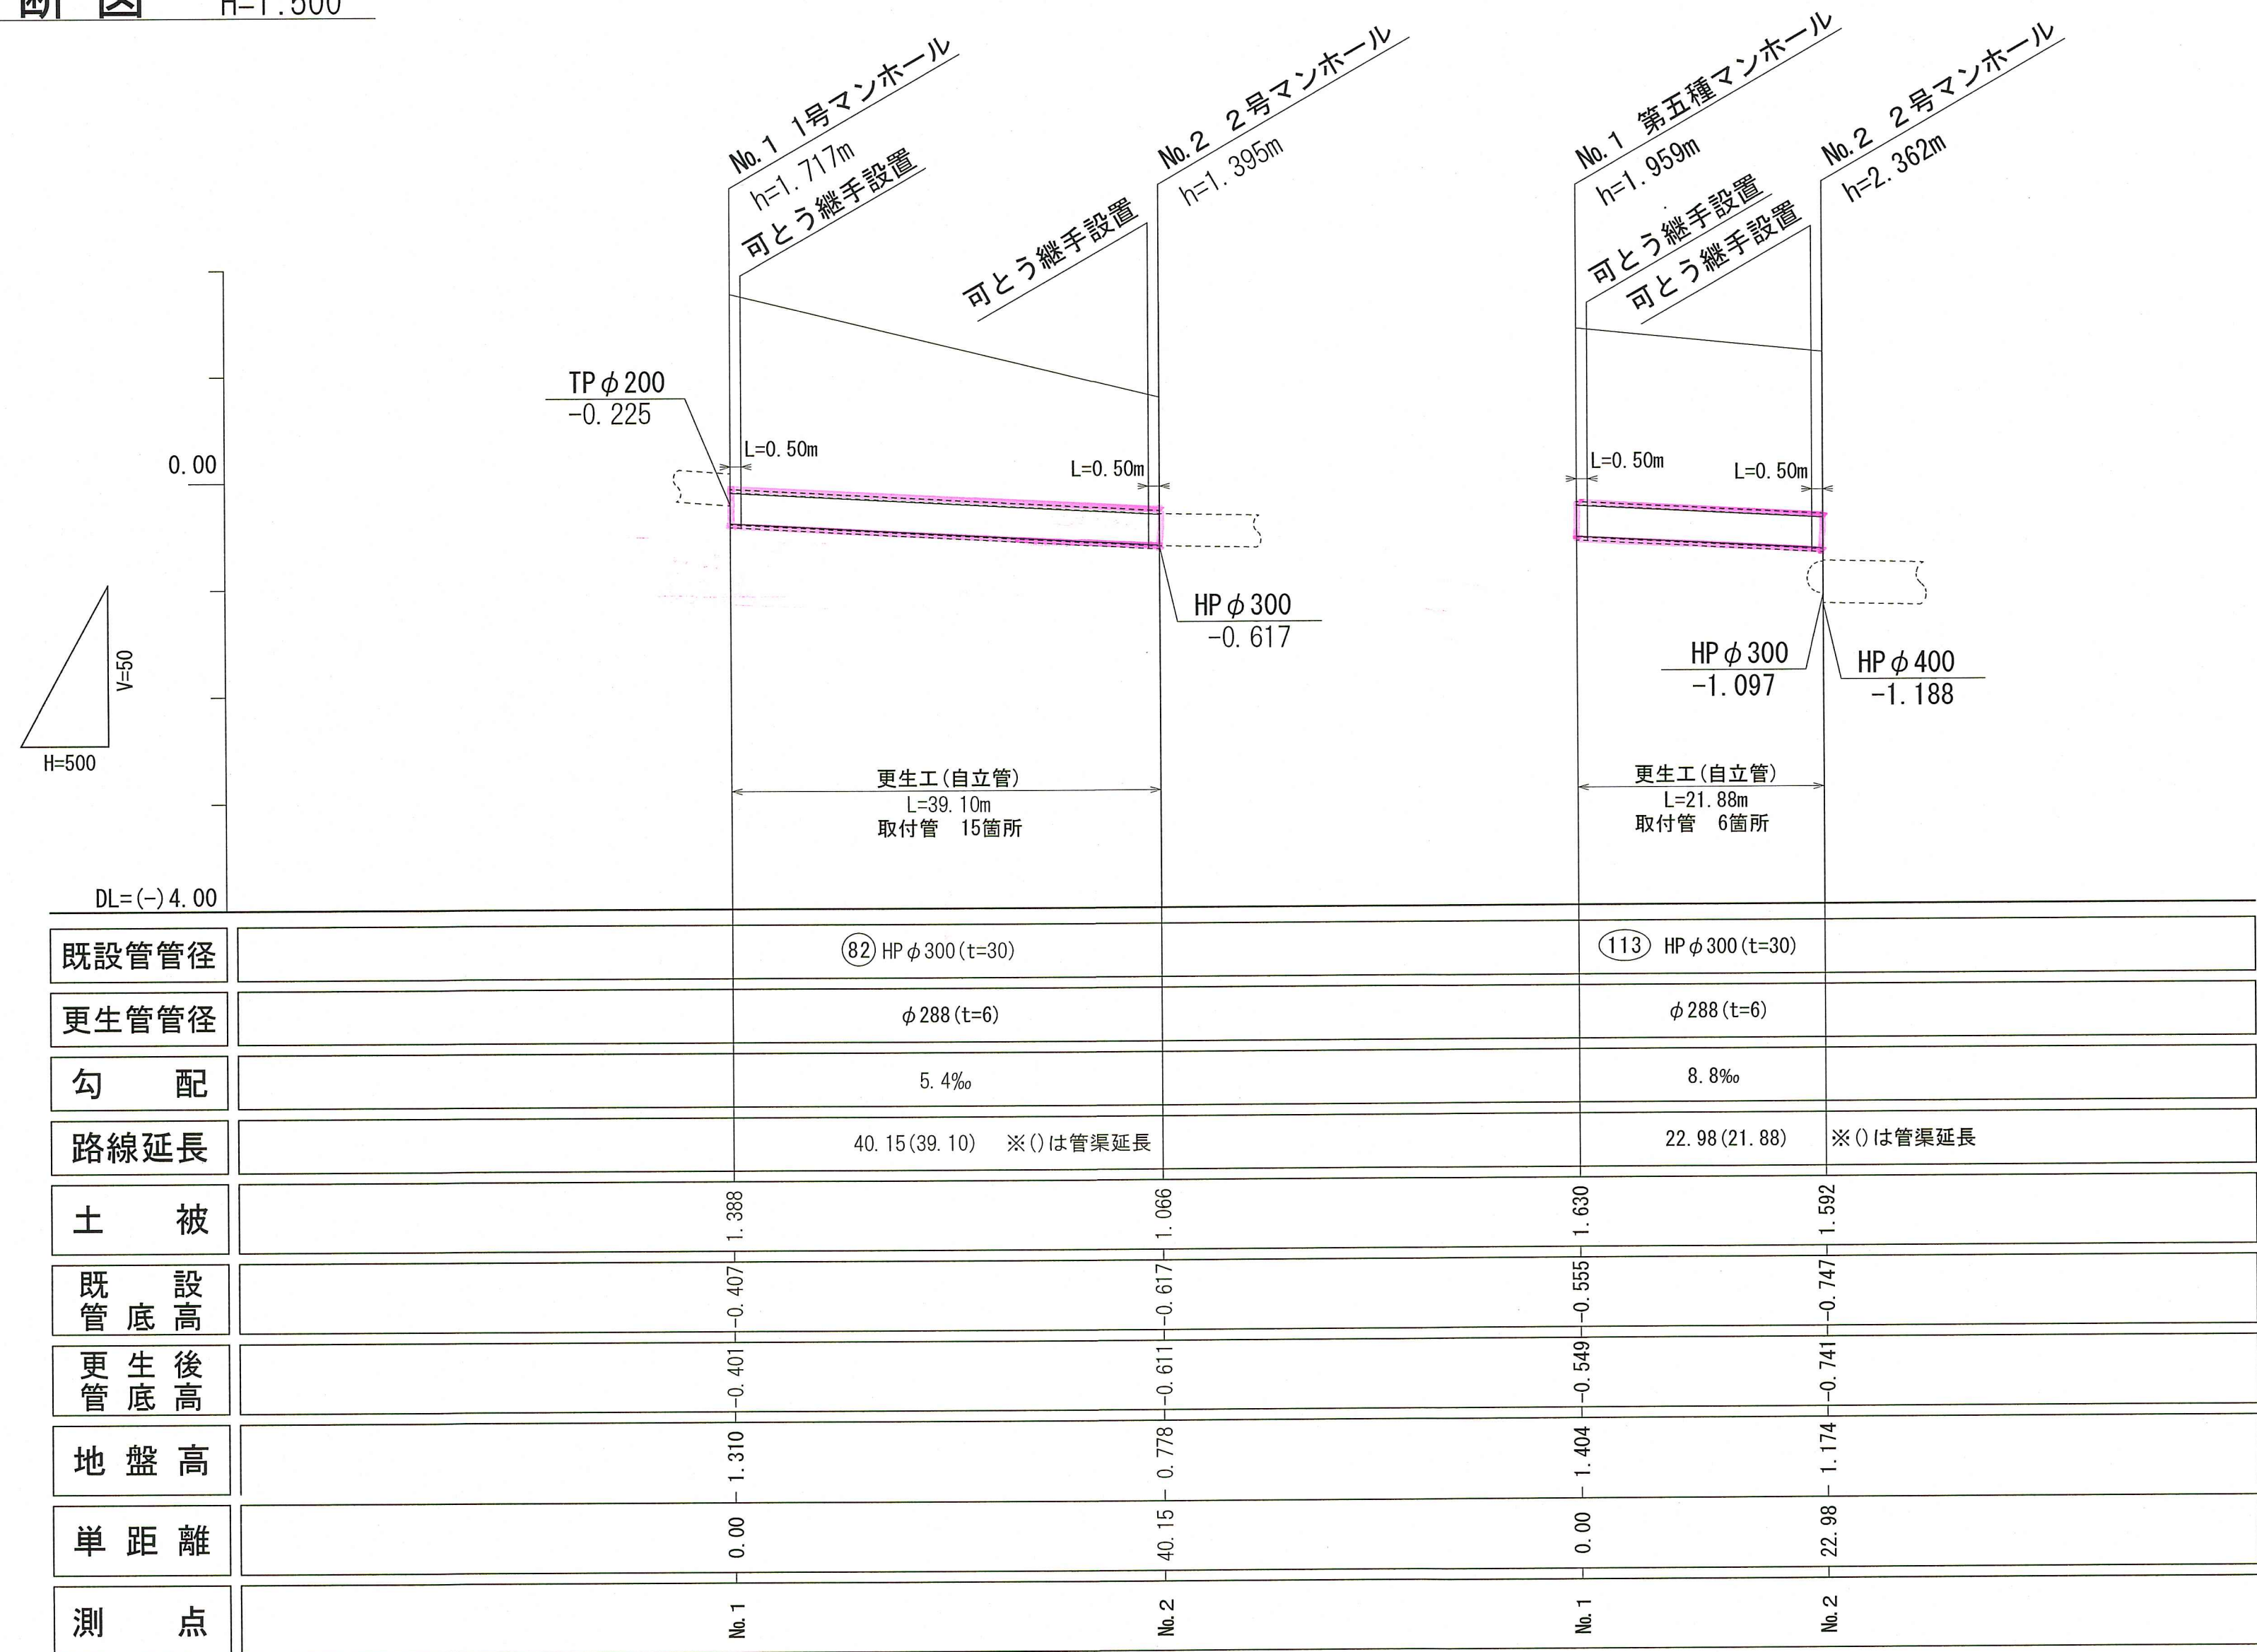


※更生管径、更生後管底高については、参考値とする。

位置図 S=1:2500

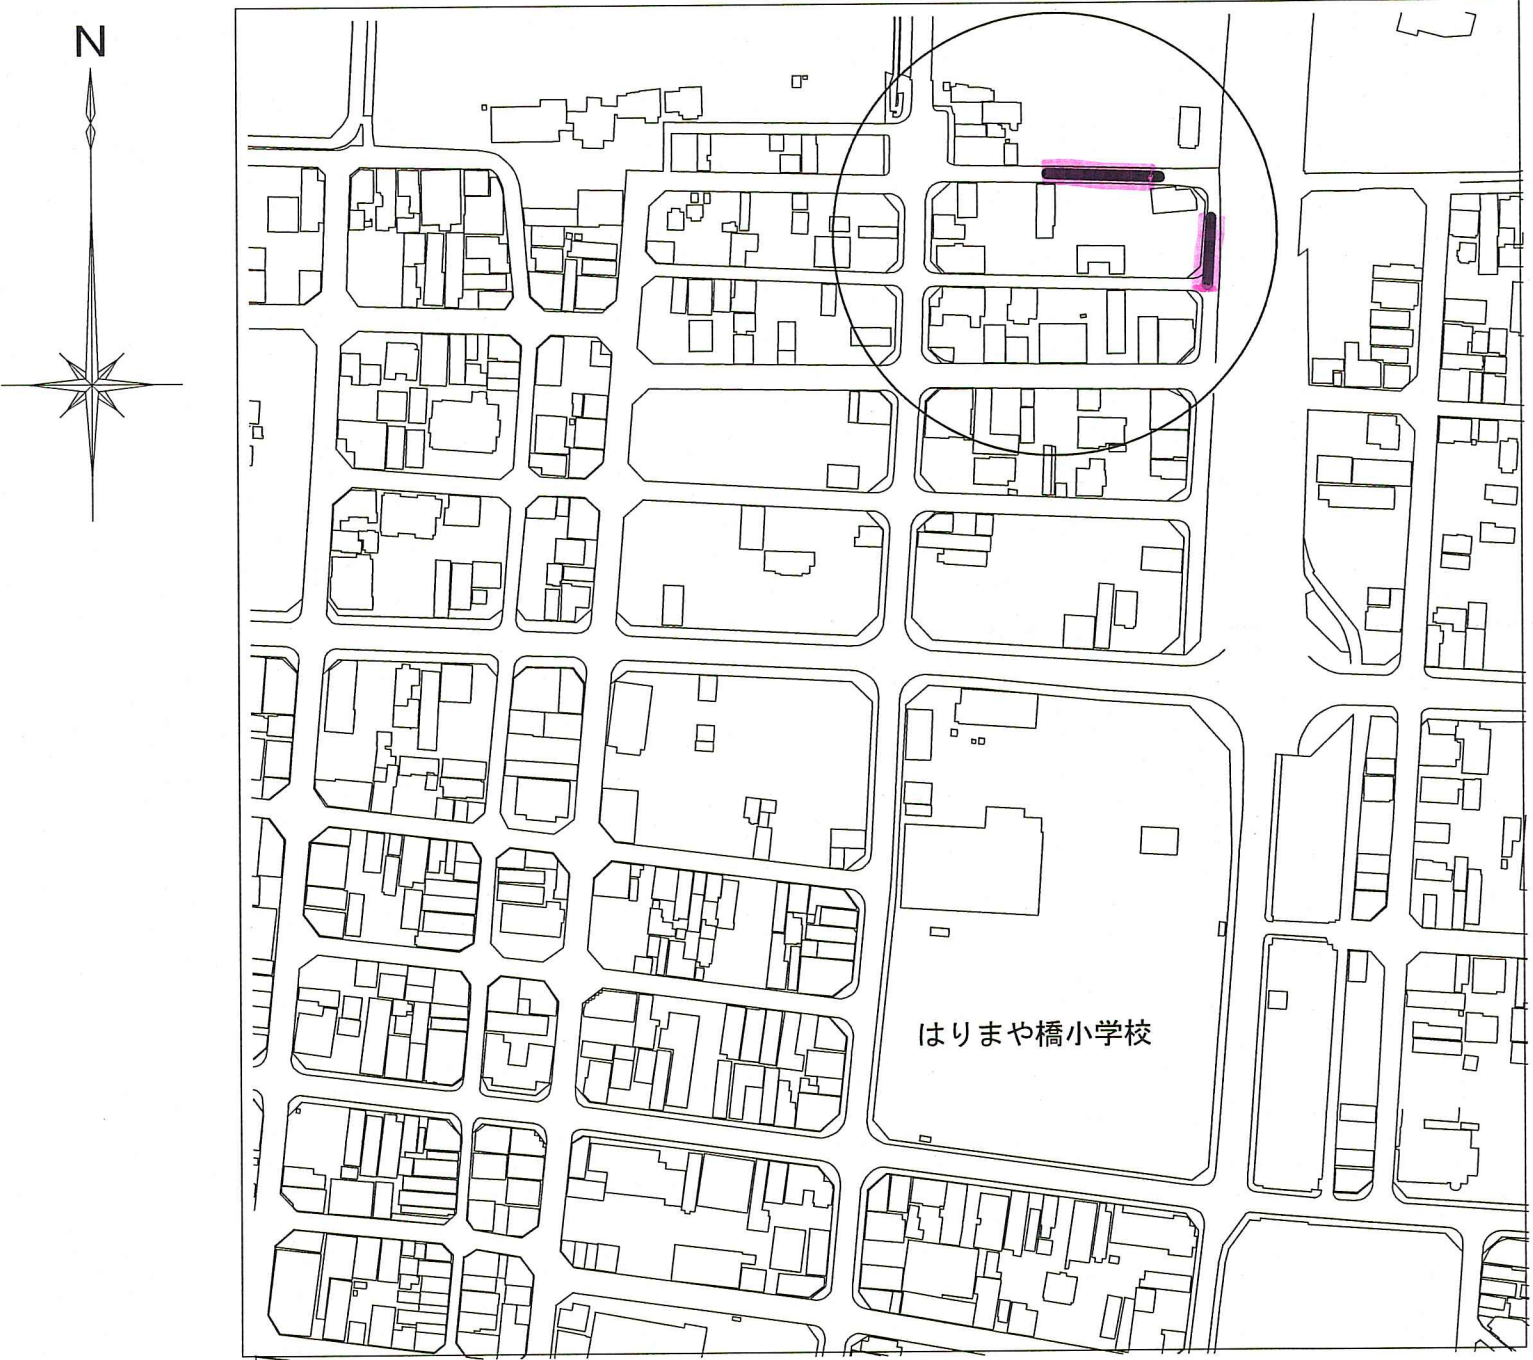


更生管詳細図(参考図) S=1:10

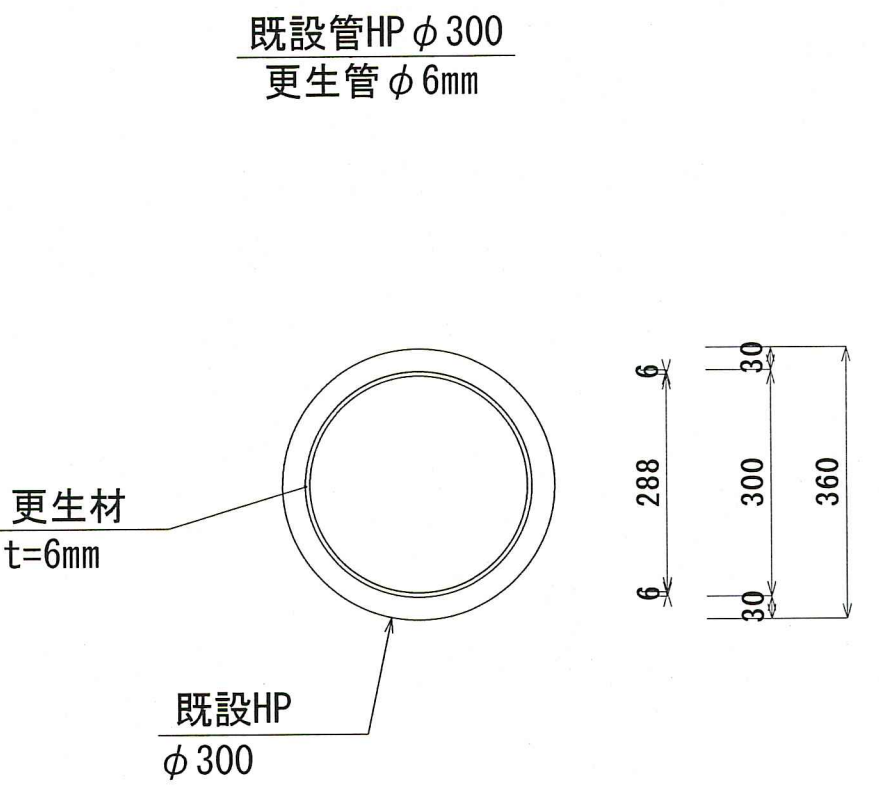


令和8年度		公共下水道事業			
設計番号	全	4	葉ノ内第	2	号
名称	北街分区合流管渠改築工事(R8-1)				縮尺
	位置図・平面図・縦断図・詳細図				図示
課長		課長補佐		係長	
高知市上下水道局下水道整備課					

平面図 S=1:250

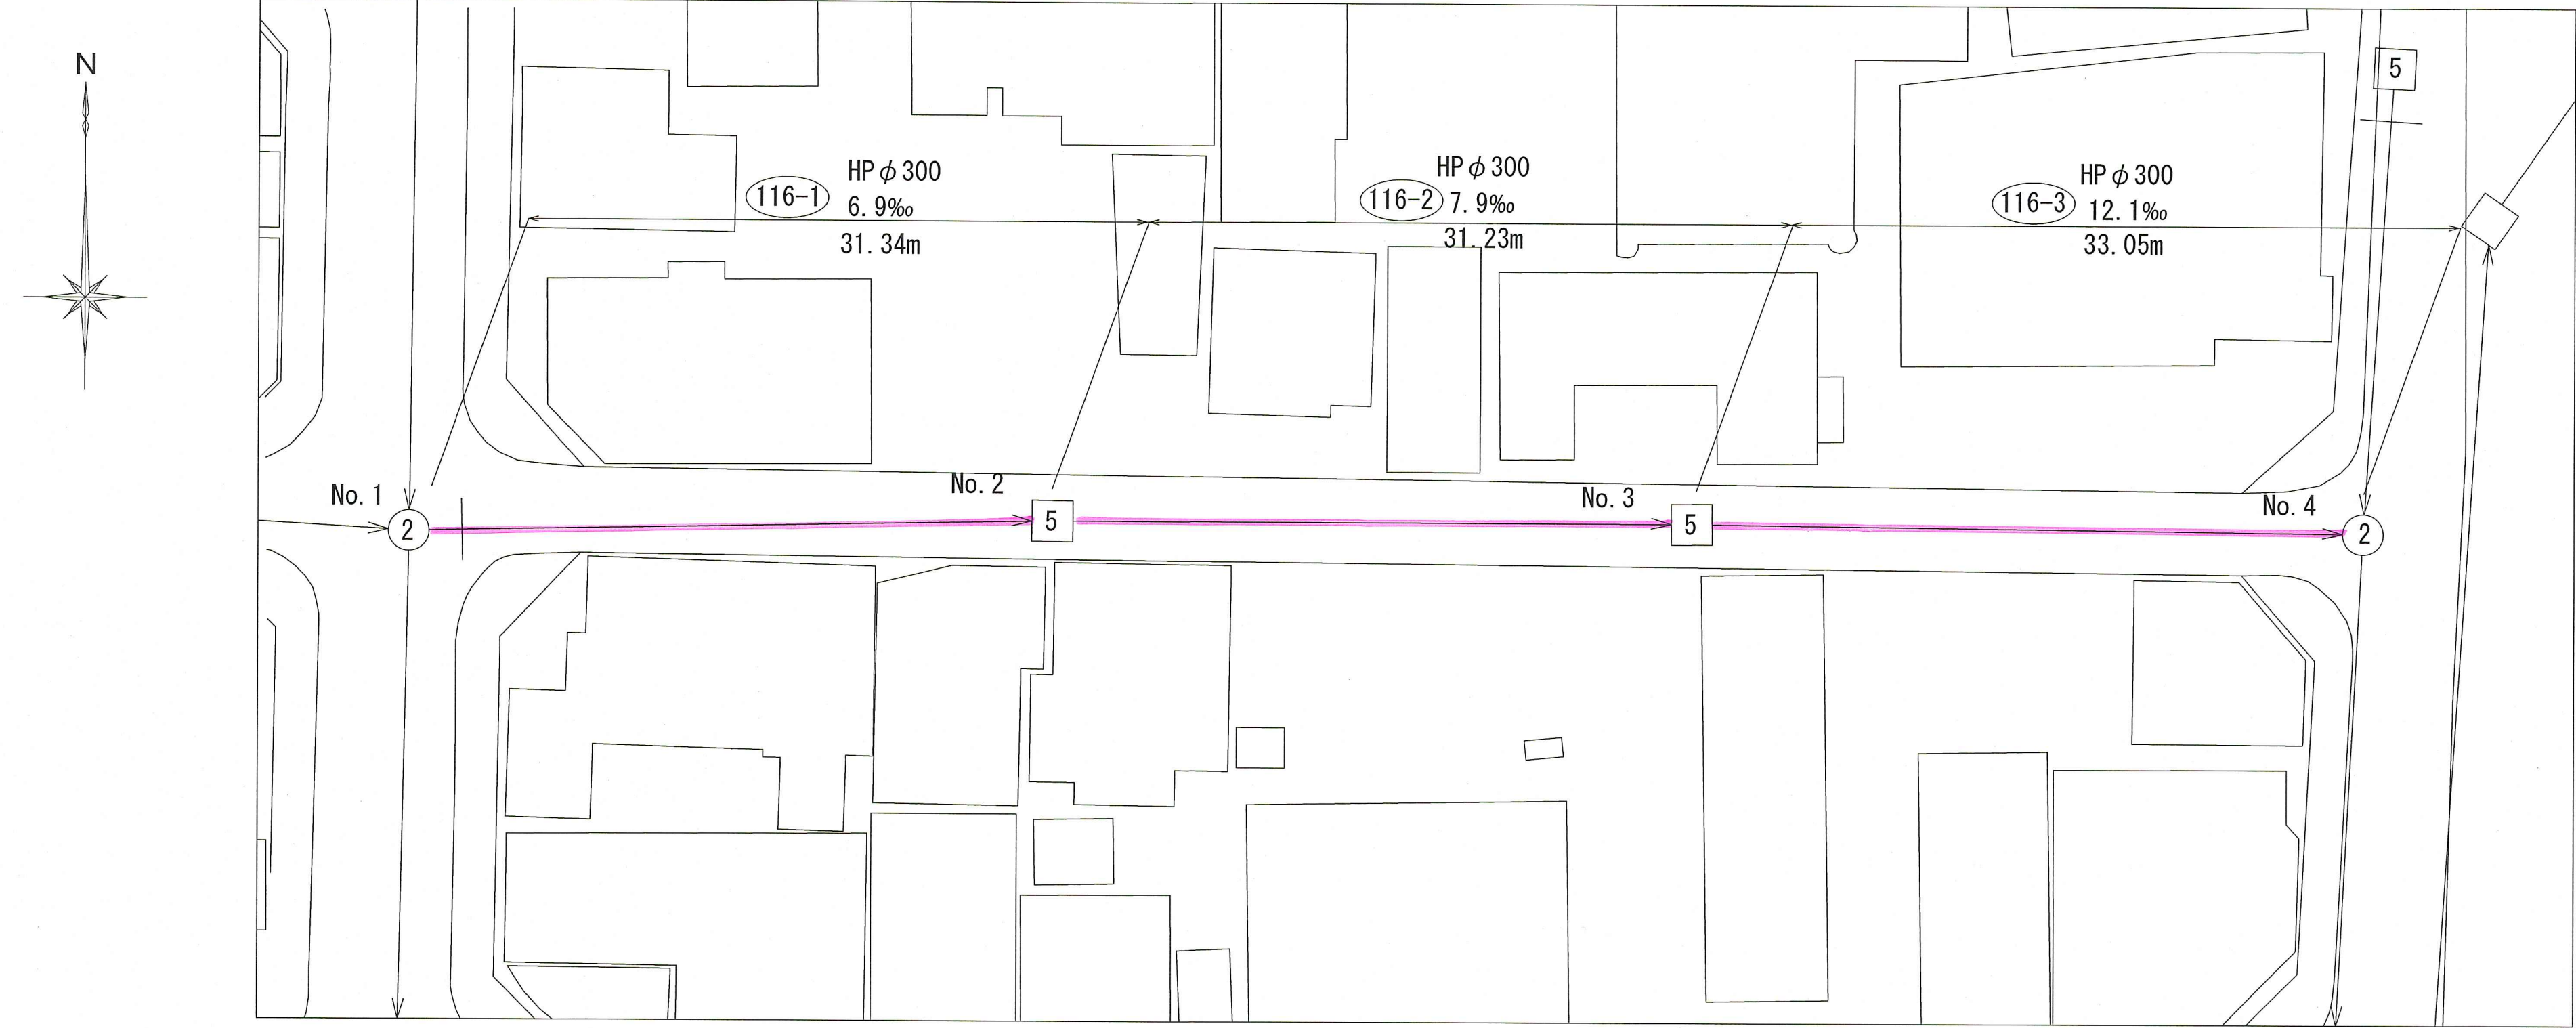


縦断図 V=1: 50
H=1:250

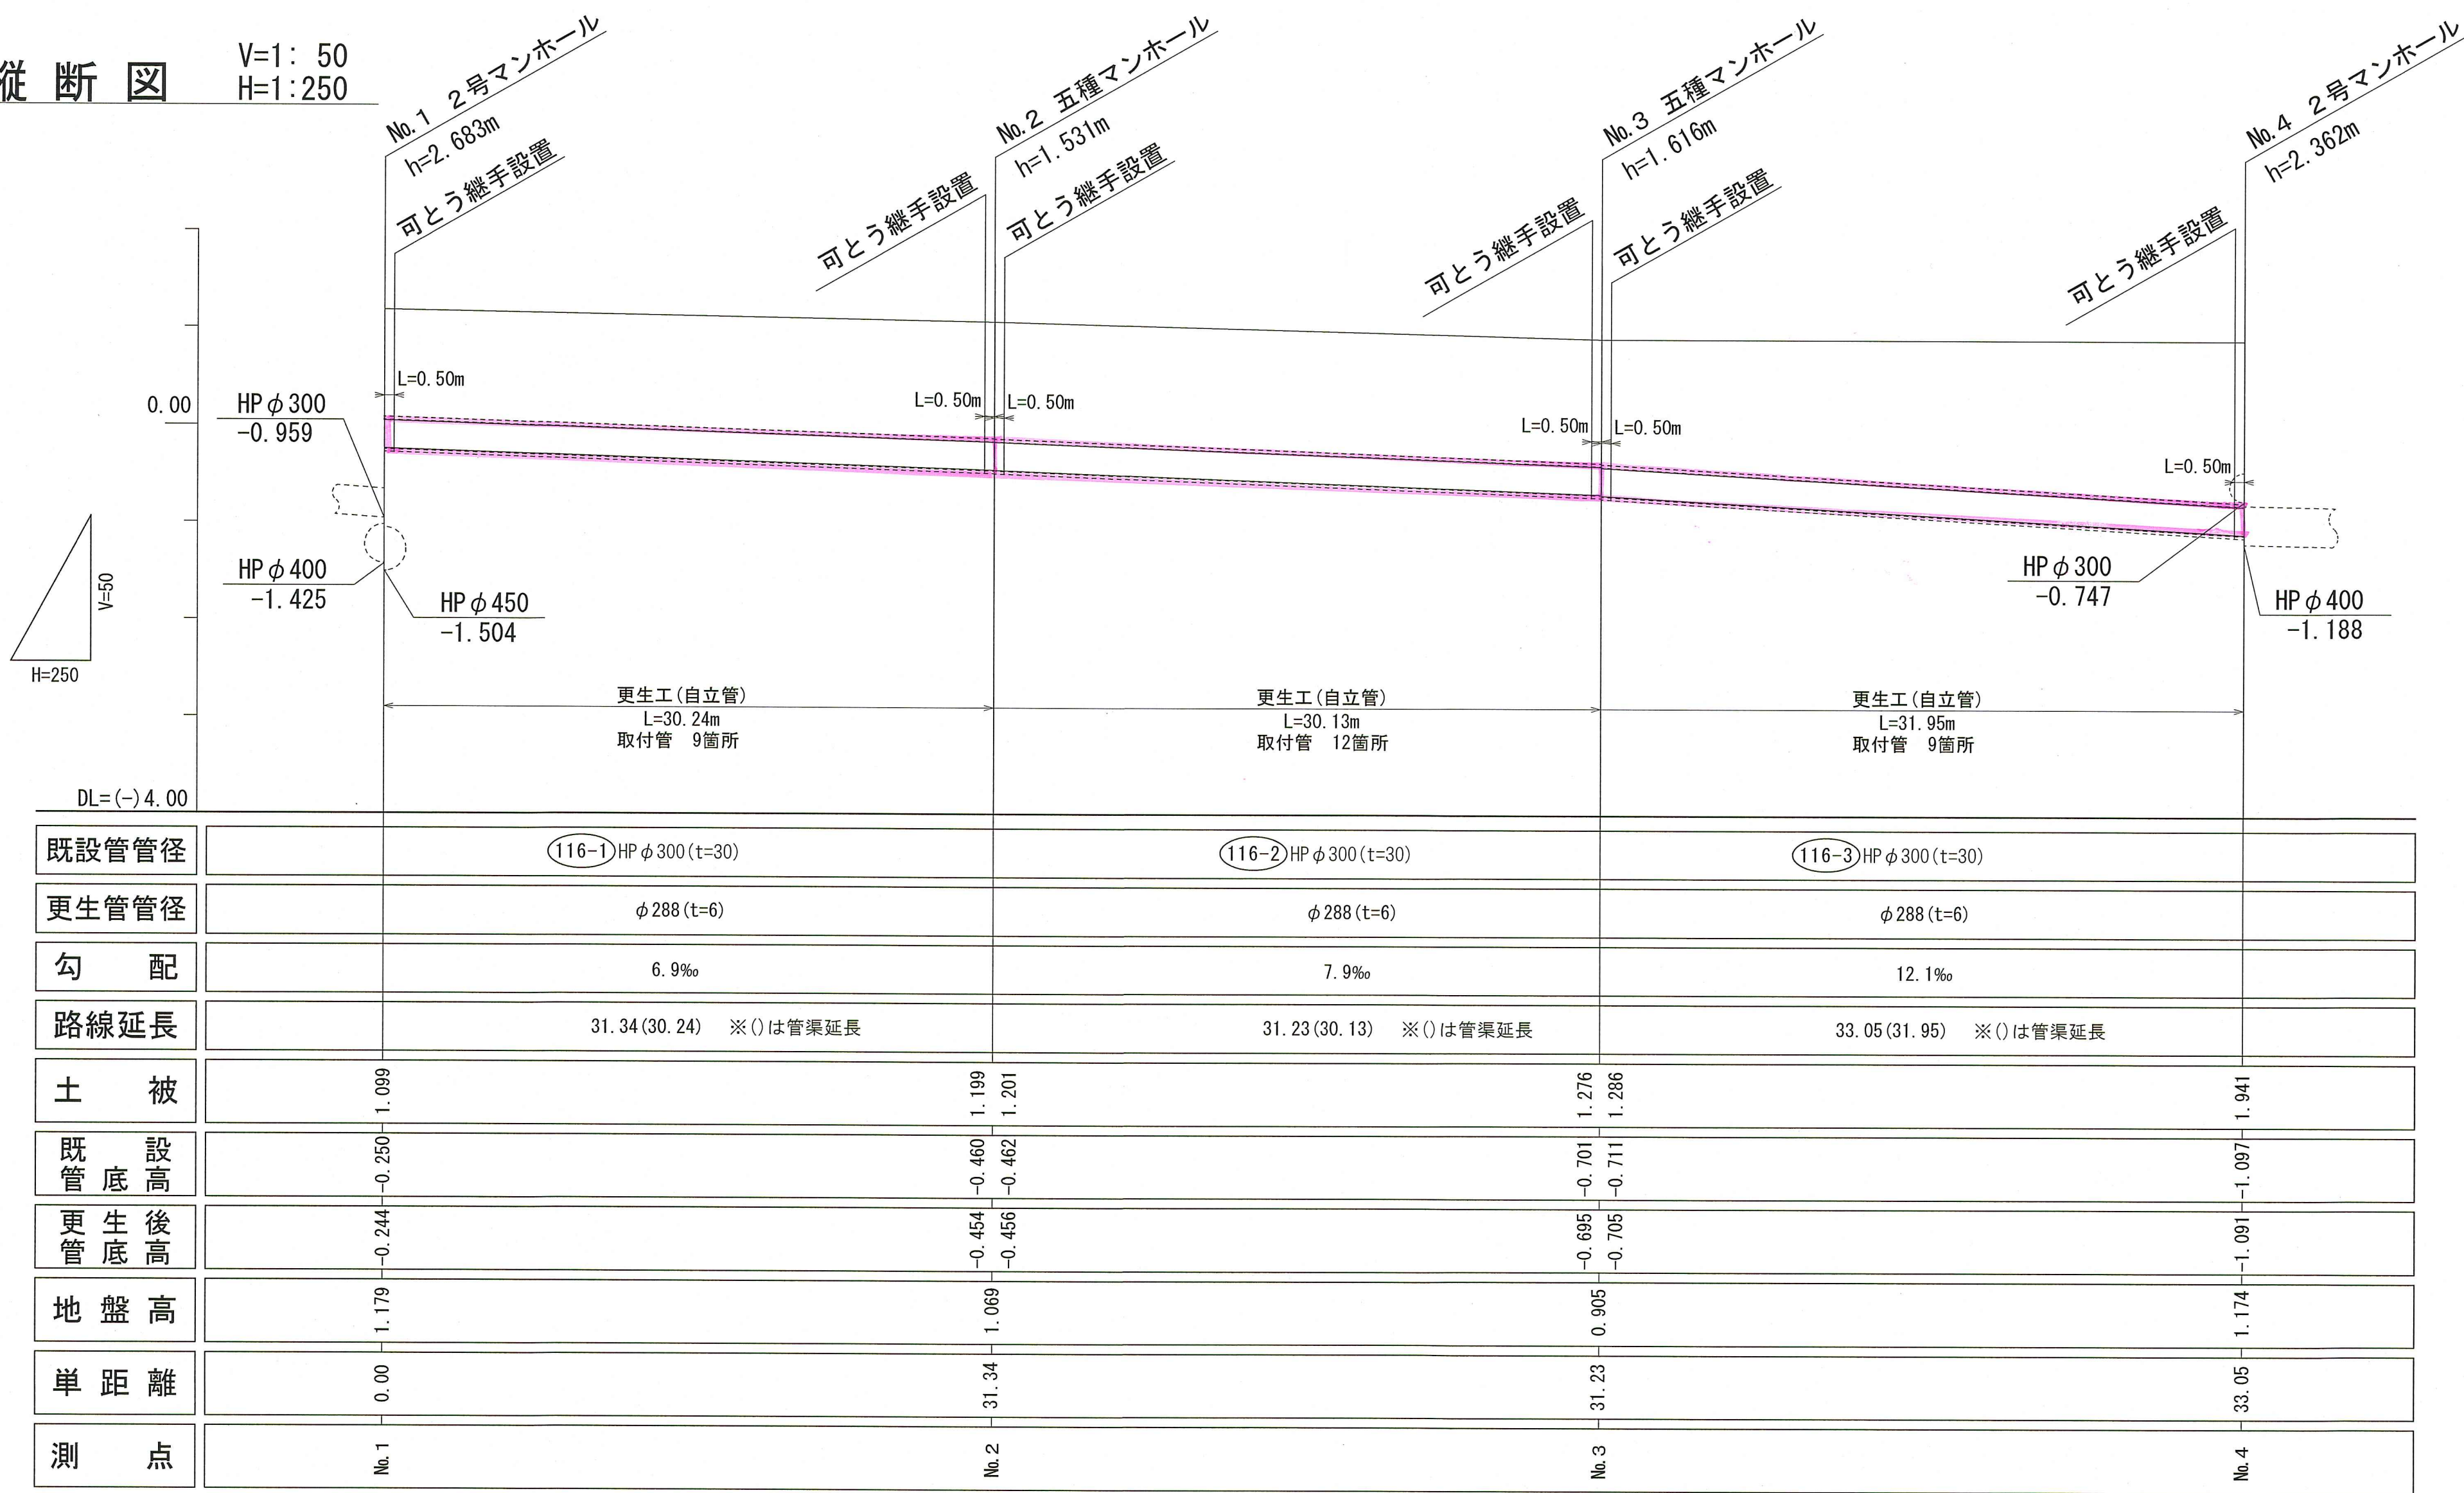


※更生管径、更生後管底高については、参考値とする。

位置図 S=1:2500

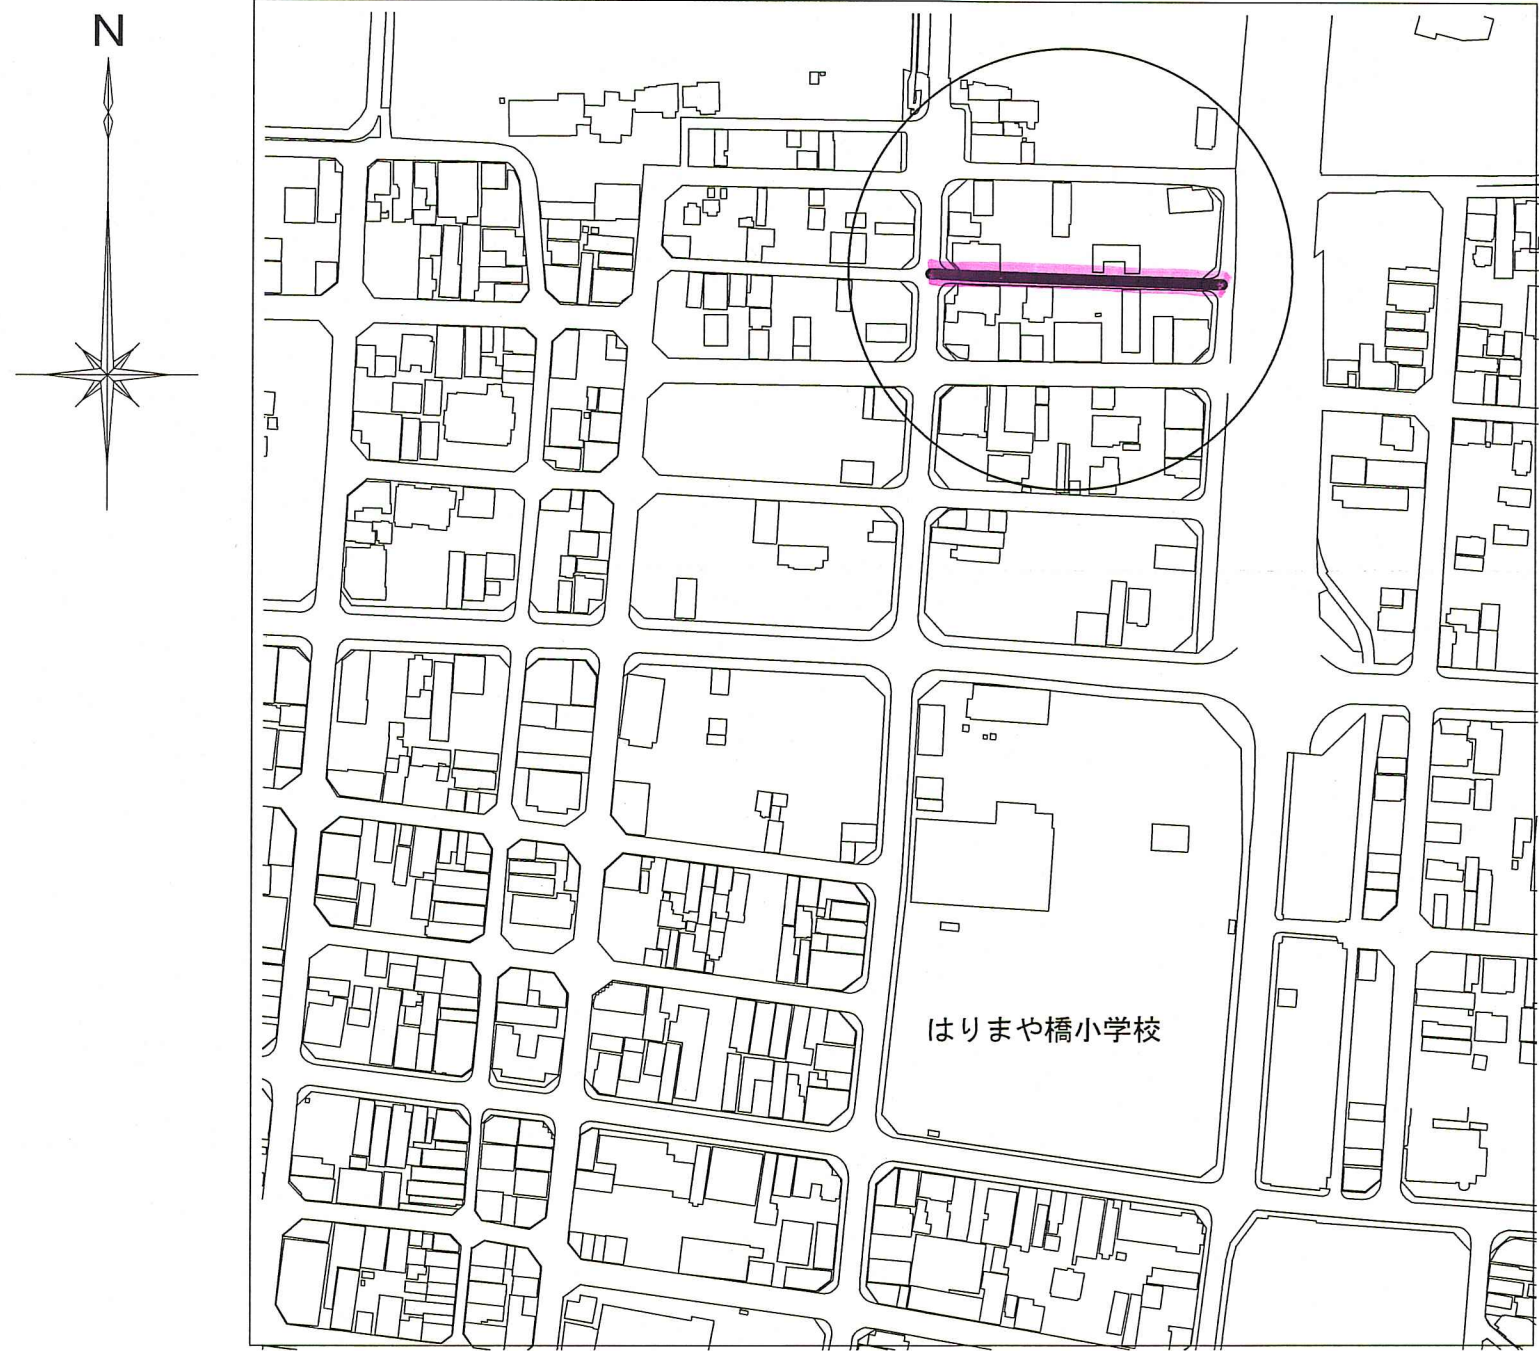


更生管詳細図(参考図) S=1:10

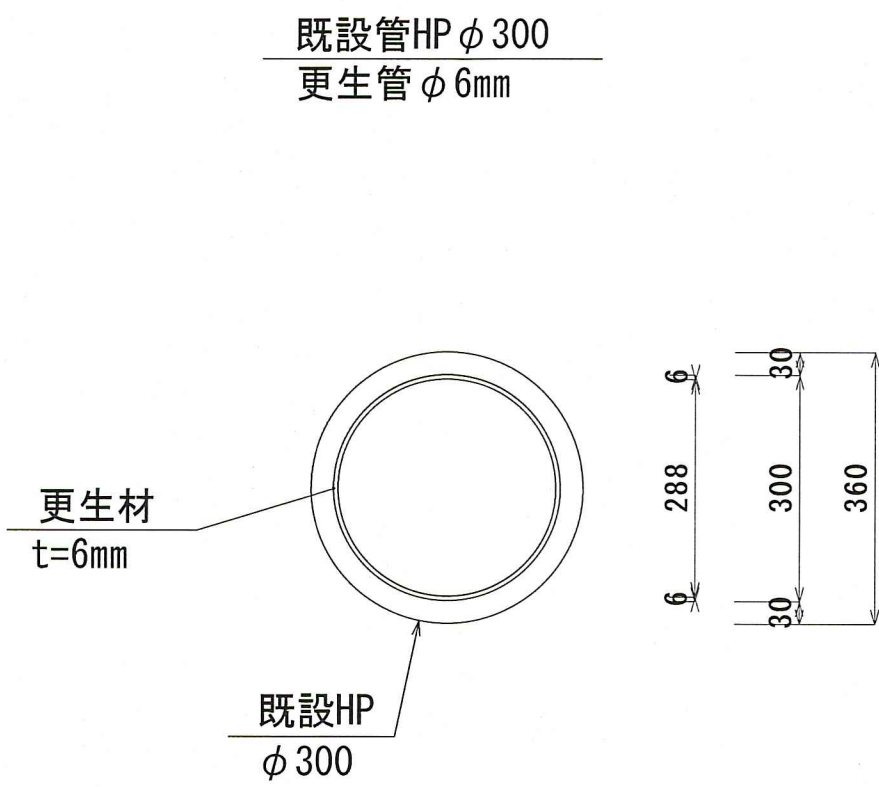

令和8年度		公 共 下 水 道 事 業		
設計番号	全	4	葉ノ内第	3 号
名称	北街分区合流管渠改築工事(R 8-1)			縮 尺
	位置図・平面図・縦断図・詳細図			図 示
課長		課長補佐		係長
				係
高知市上下水道局下水道整備課				


可とう継手詳細図(参考図)

既設管 HP φ300

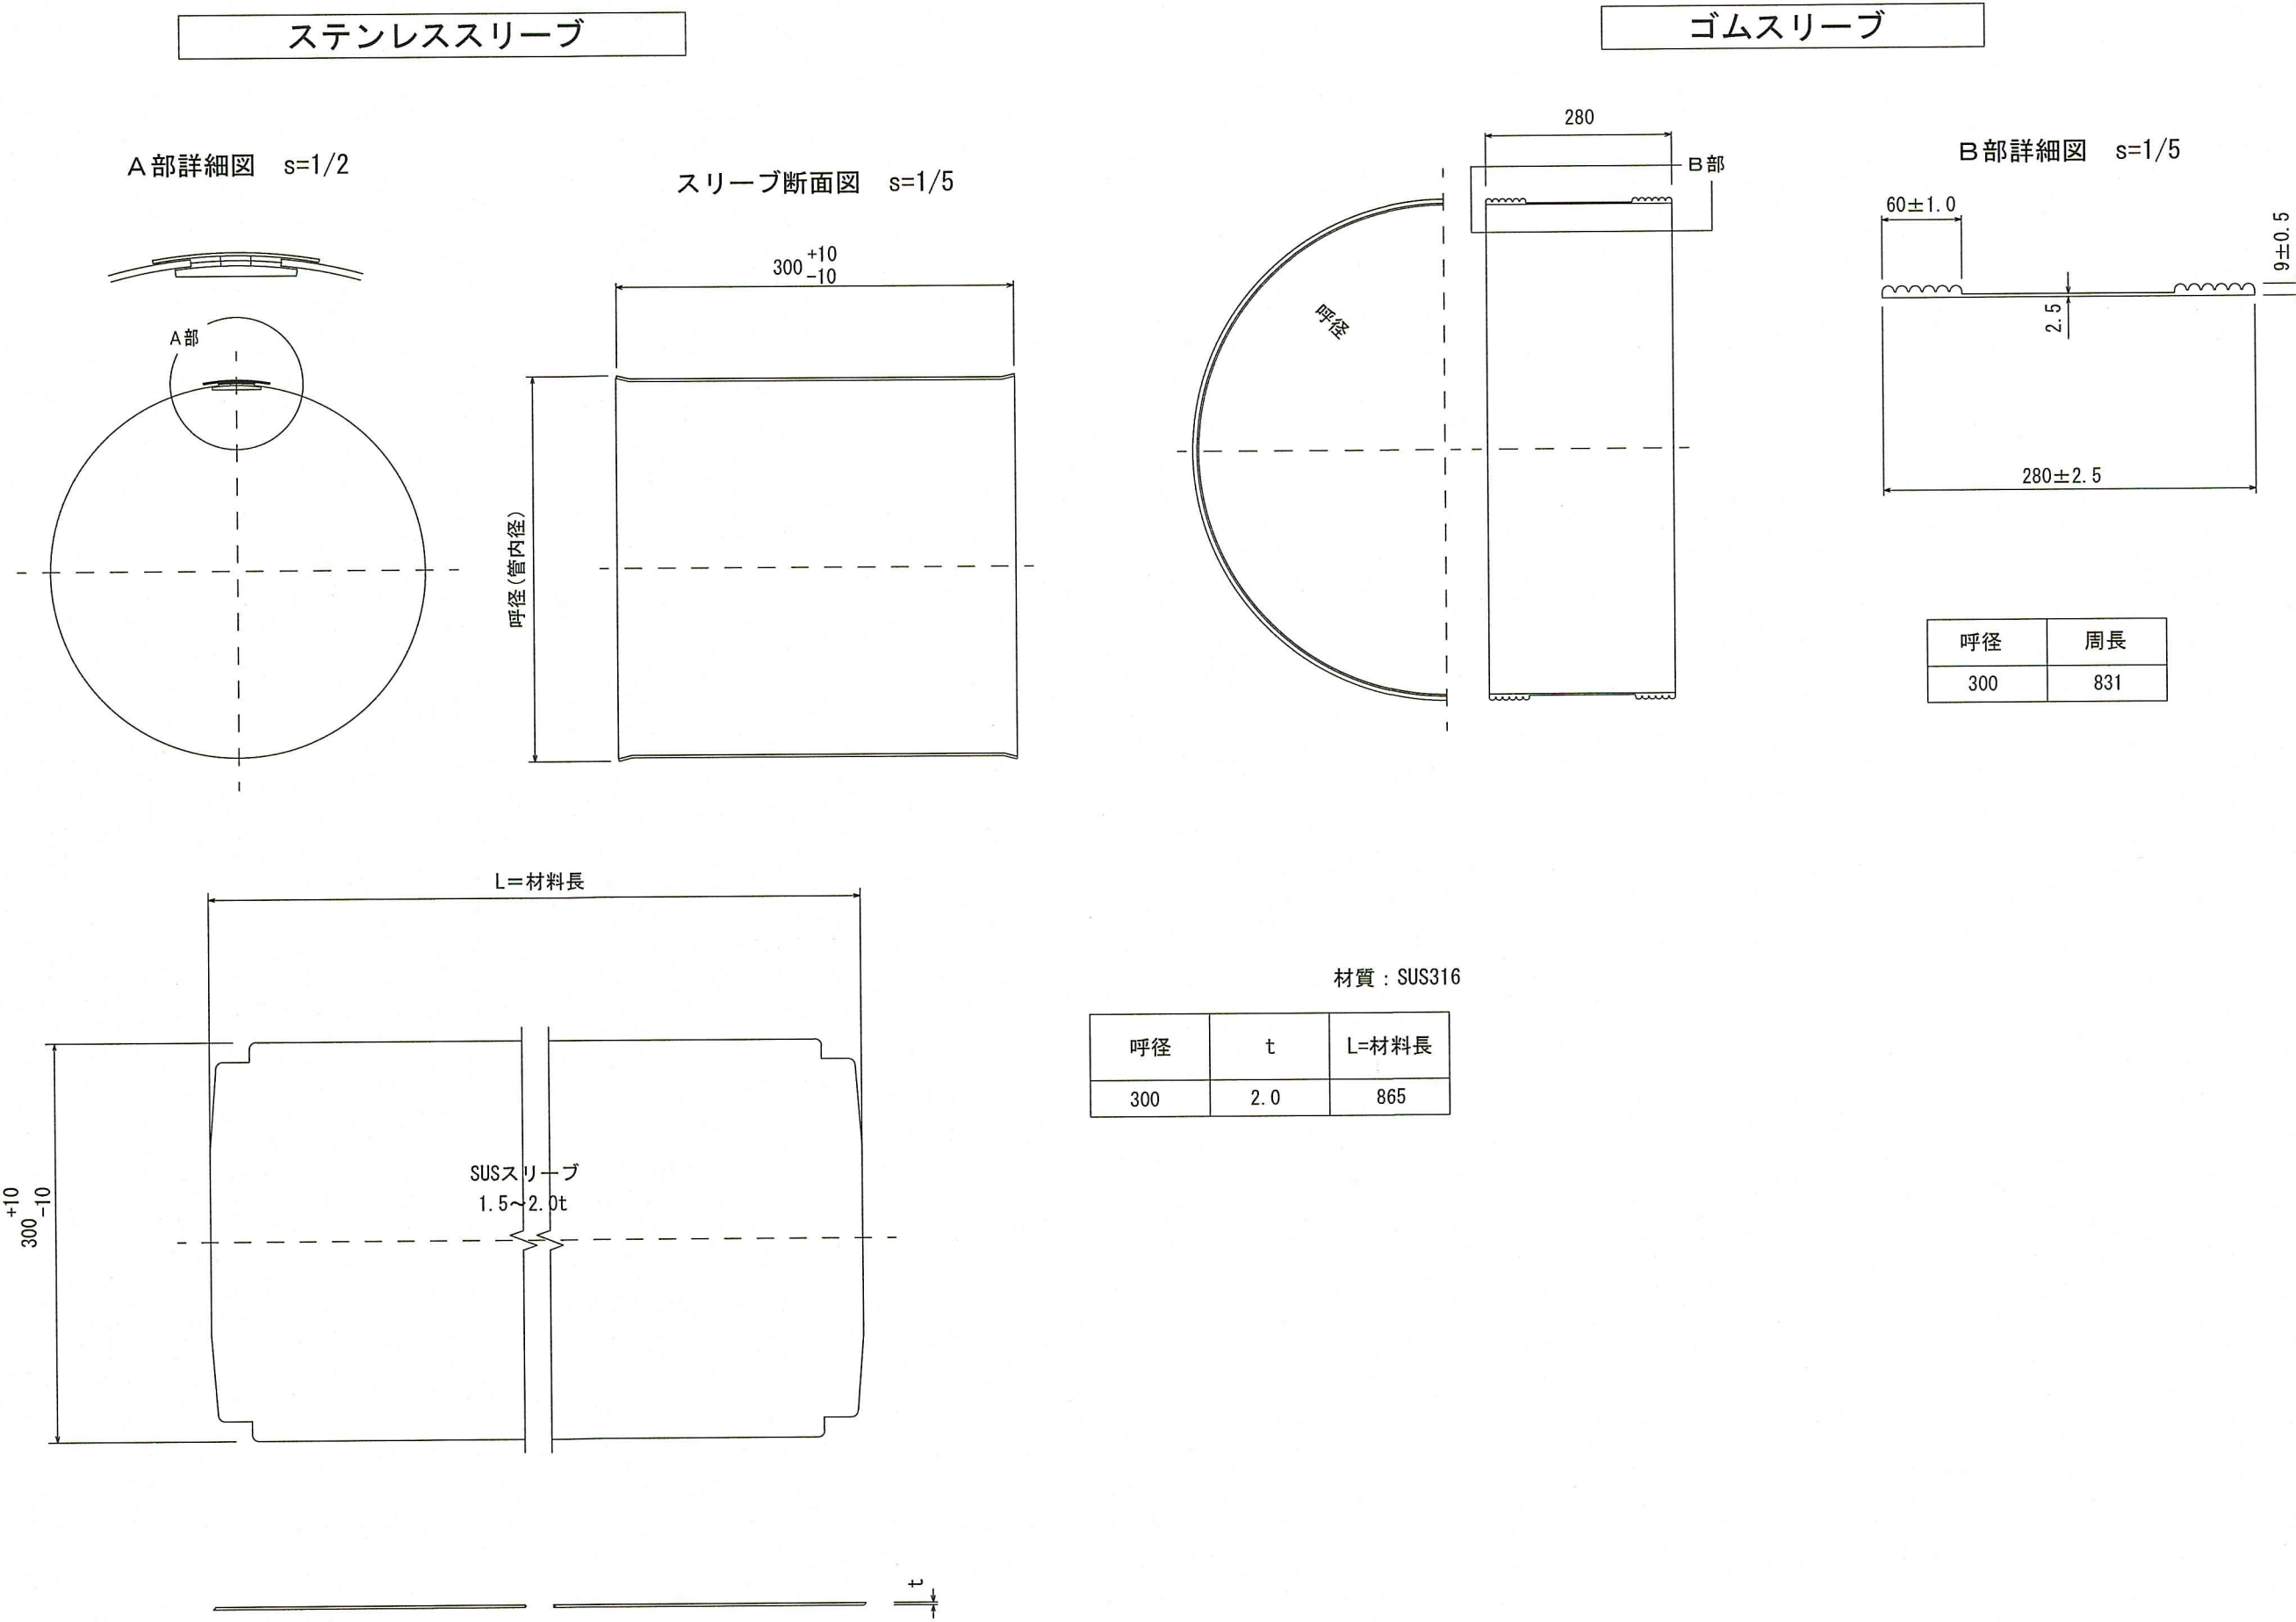

耐震化工法標準図

(参考図) S=1/20

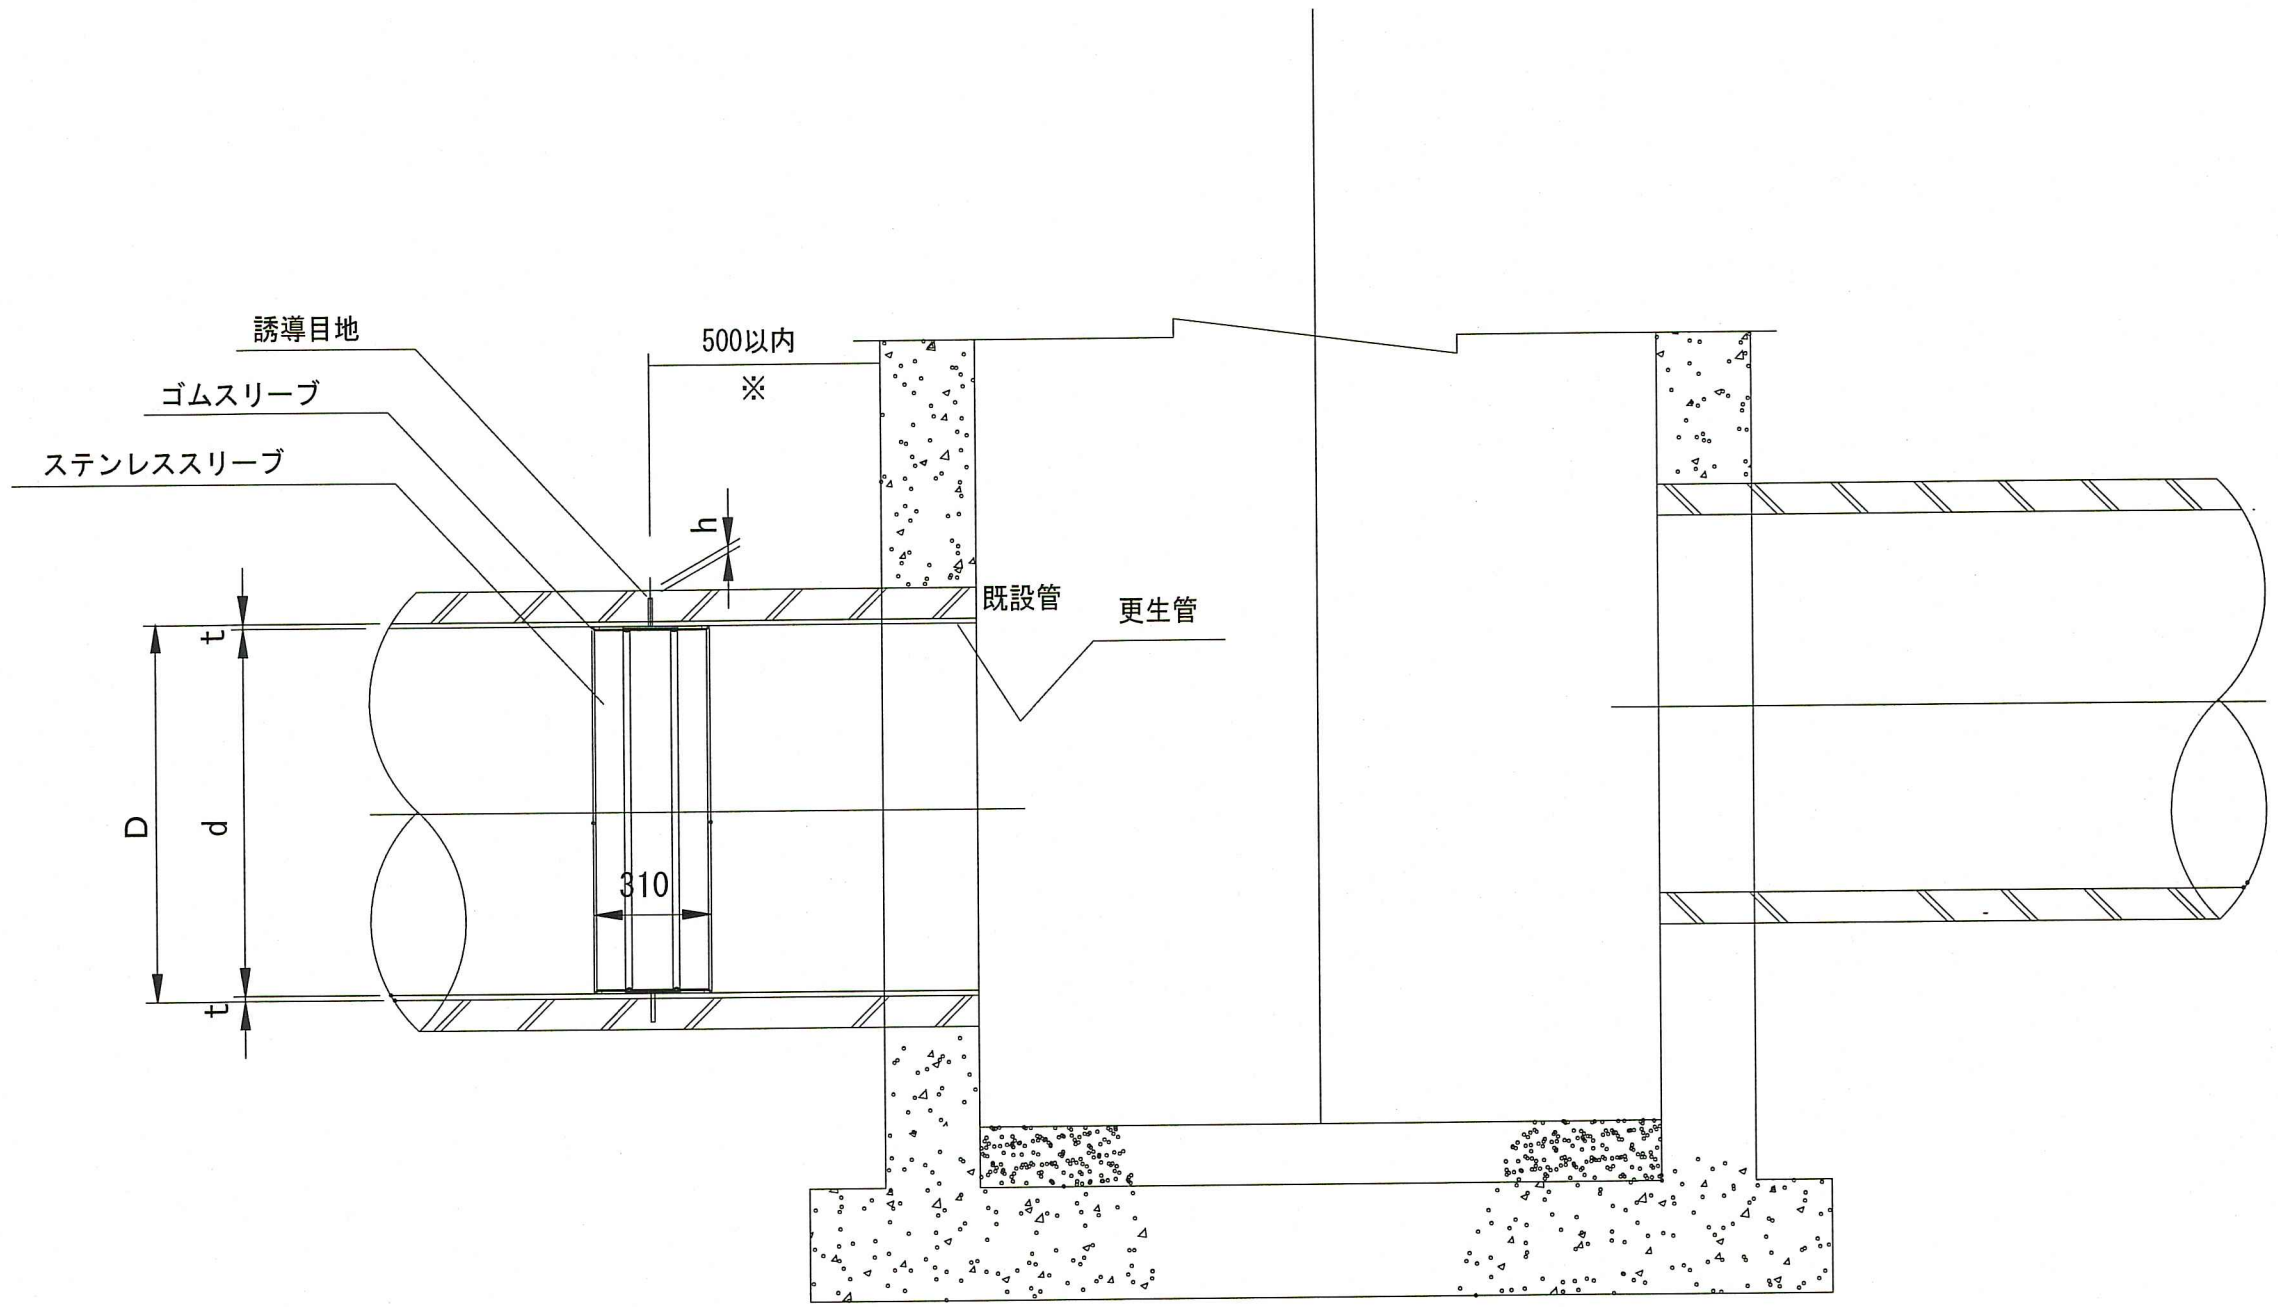

寸法図

単位: mm

D	h	d	t
300	10	288	6.0

令和8年度	公共下水道事業			
設計番号	全	4	葉ノ内第	4号
名称	北街分区合流管渠改築工事(R8-1)			縮尺
	可とう継手詳細図(参考図)			図示
課長	課長補佐	係長	係	
高知市上下水道局下水道整備課				