




位置図 S=1:1,500

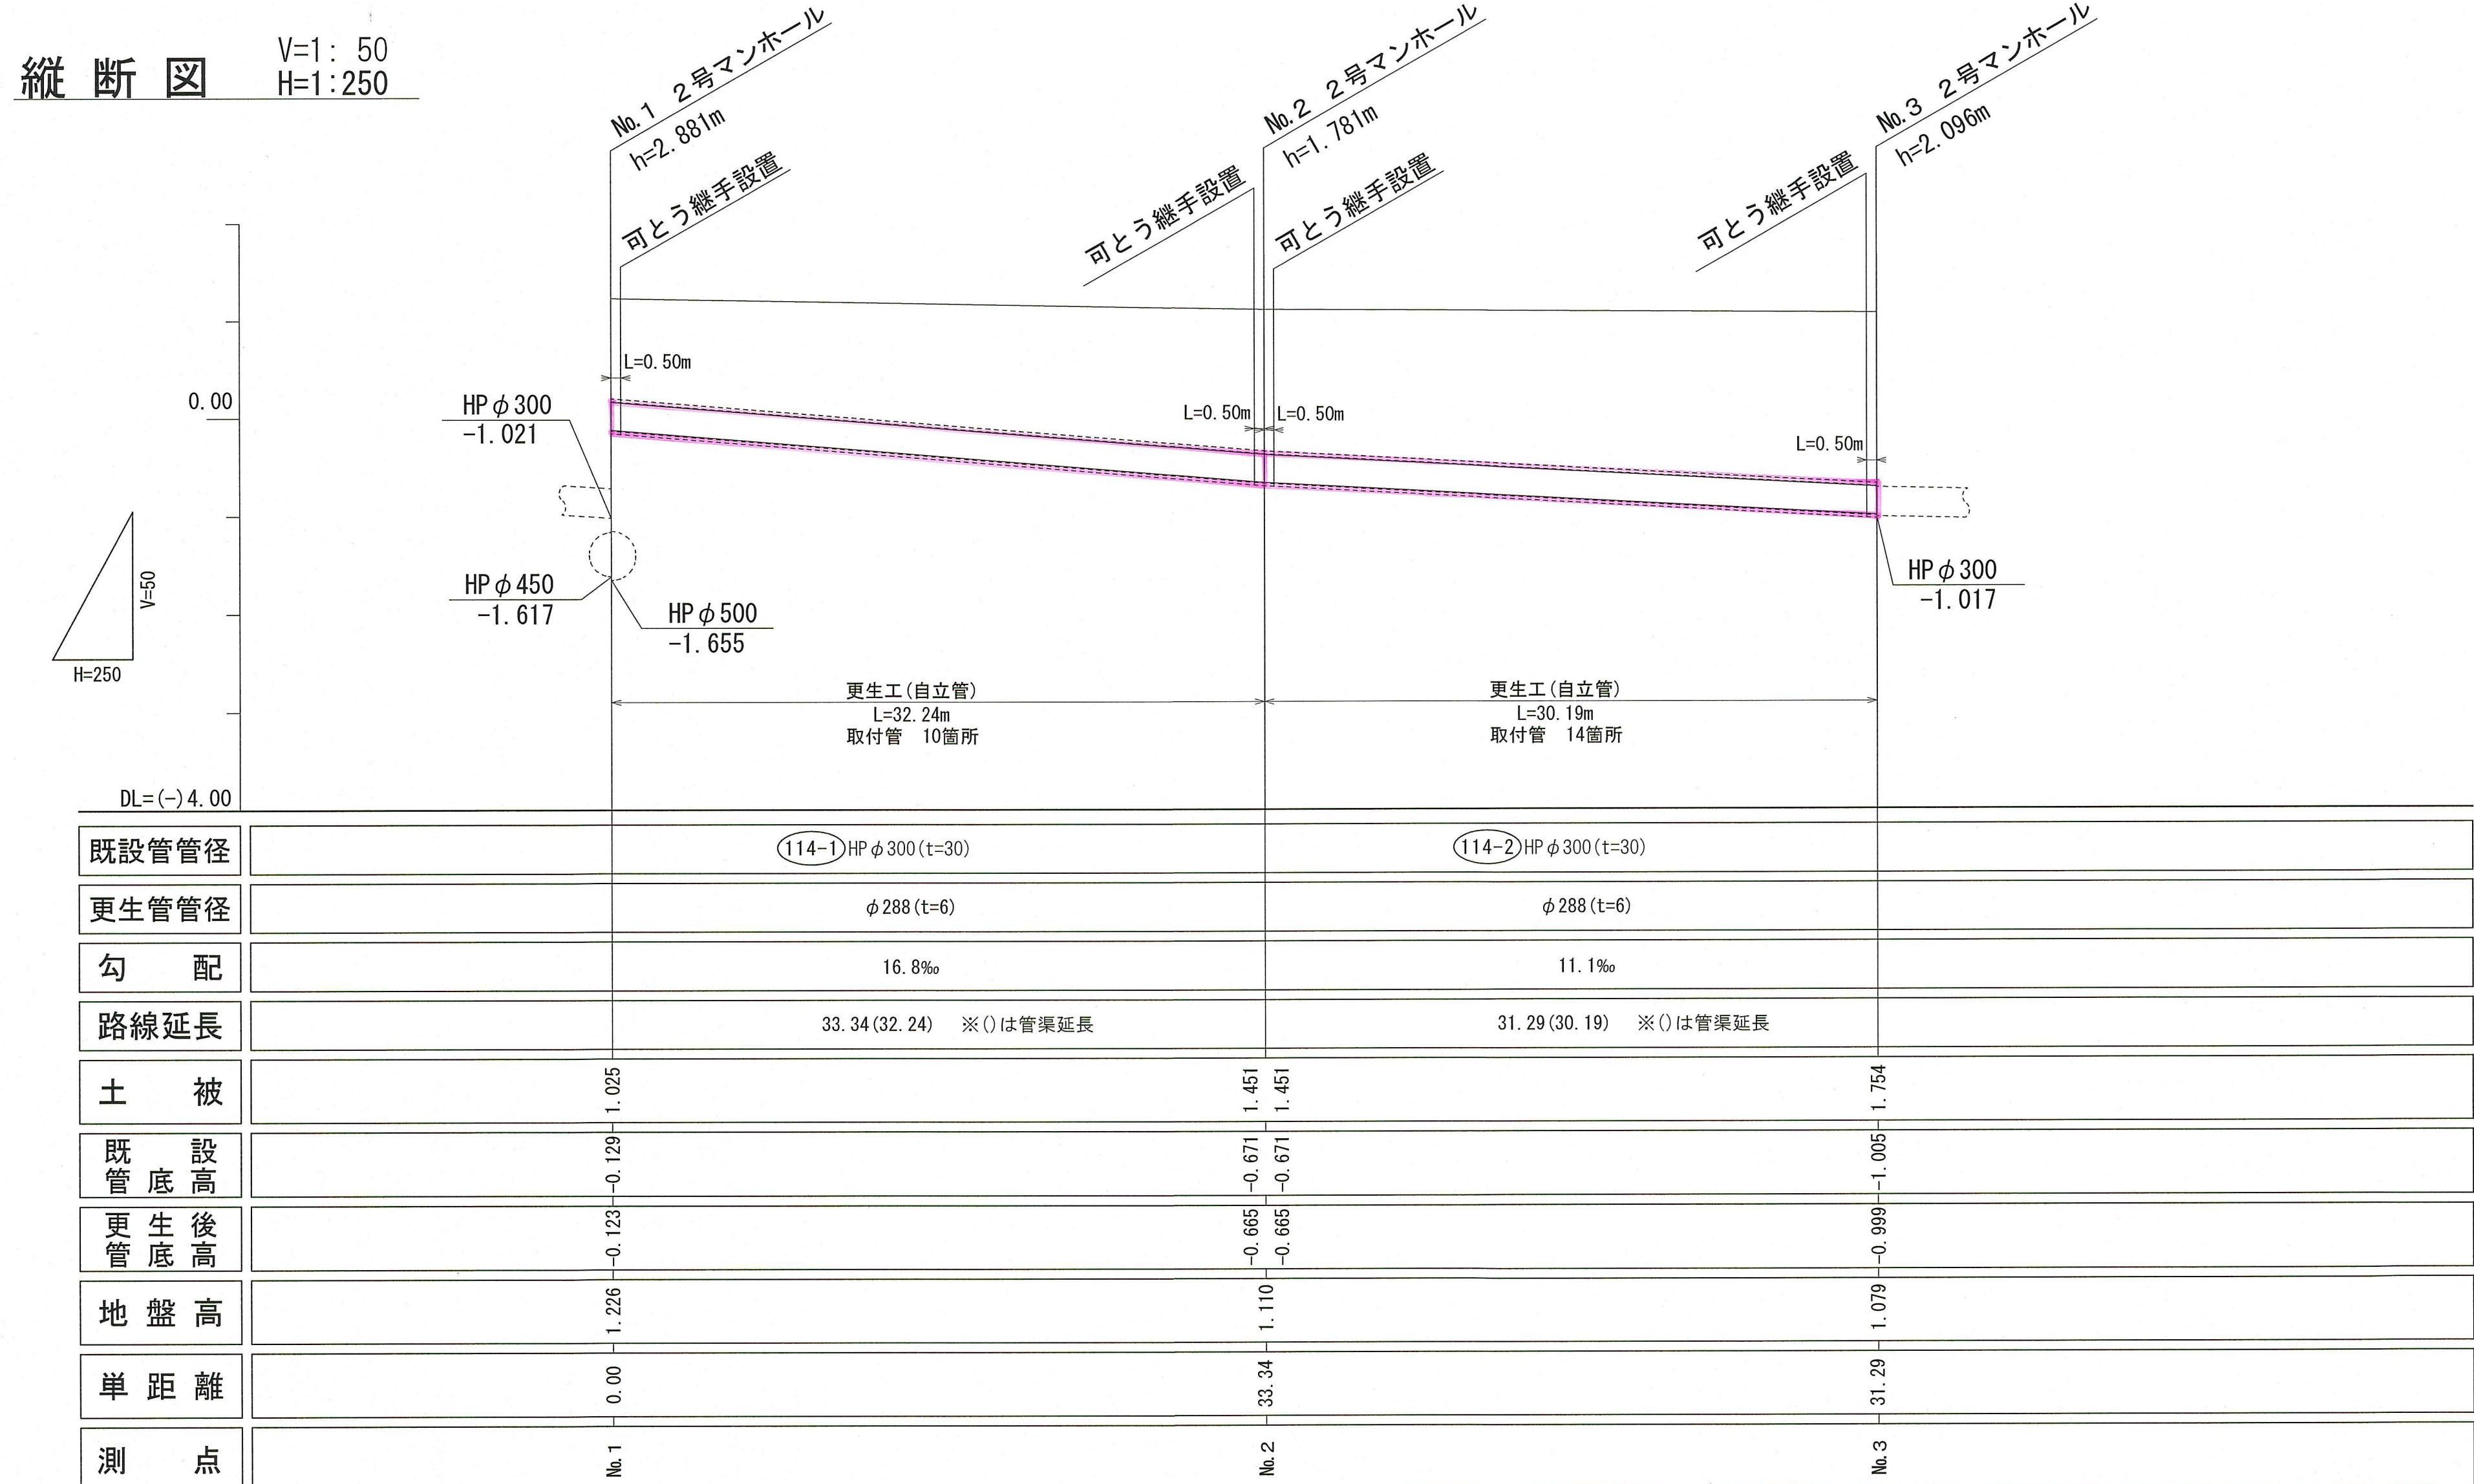

令和8年度	公 共 下 水 道 事 業			
設計番号	全	3	葉ノ内第	1 号
名 称	北街分区合流管渠改築工事(R8-5)			縮 尺
	位 置 図			図 示
課長		課長補佐		係長
				係
				
高知市上下水道局下水道整備課				

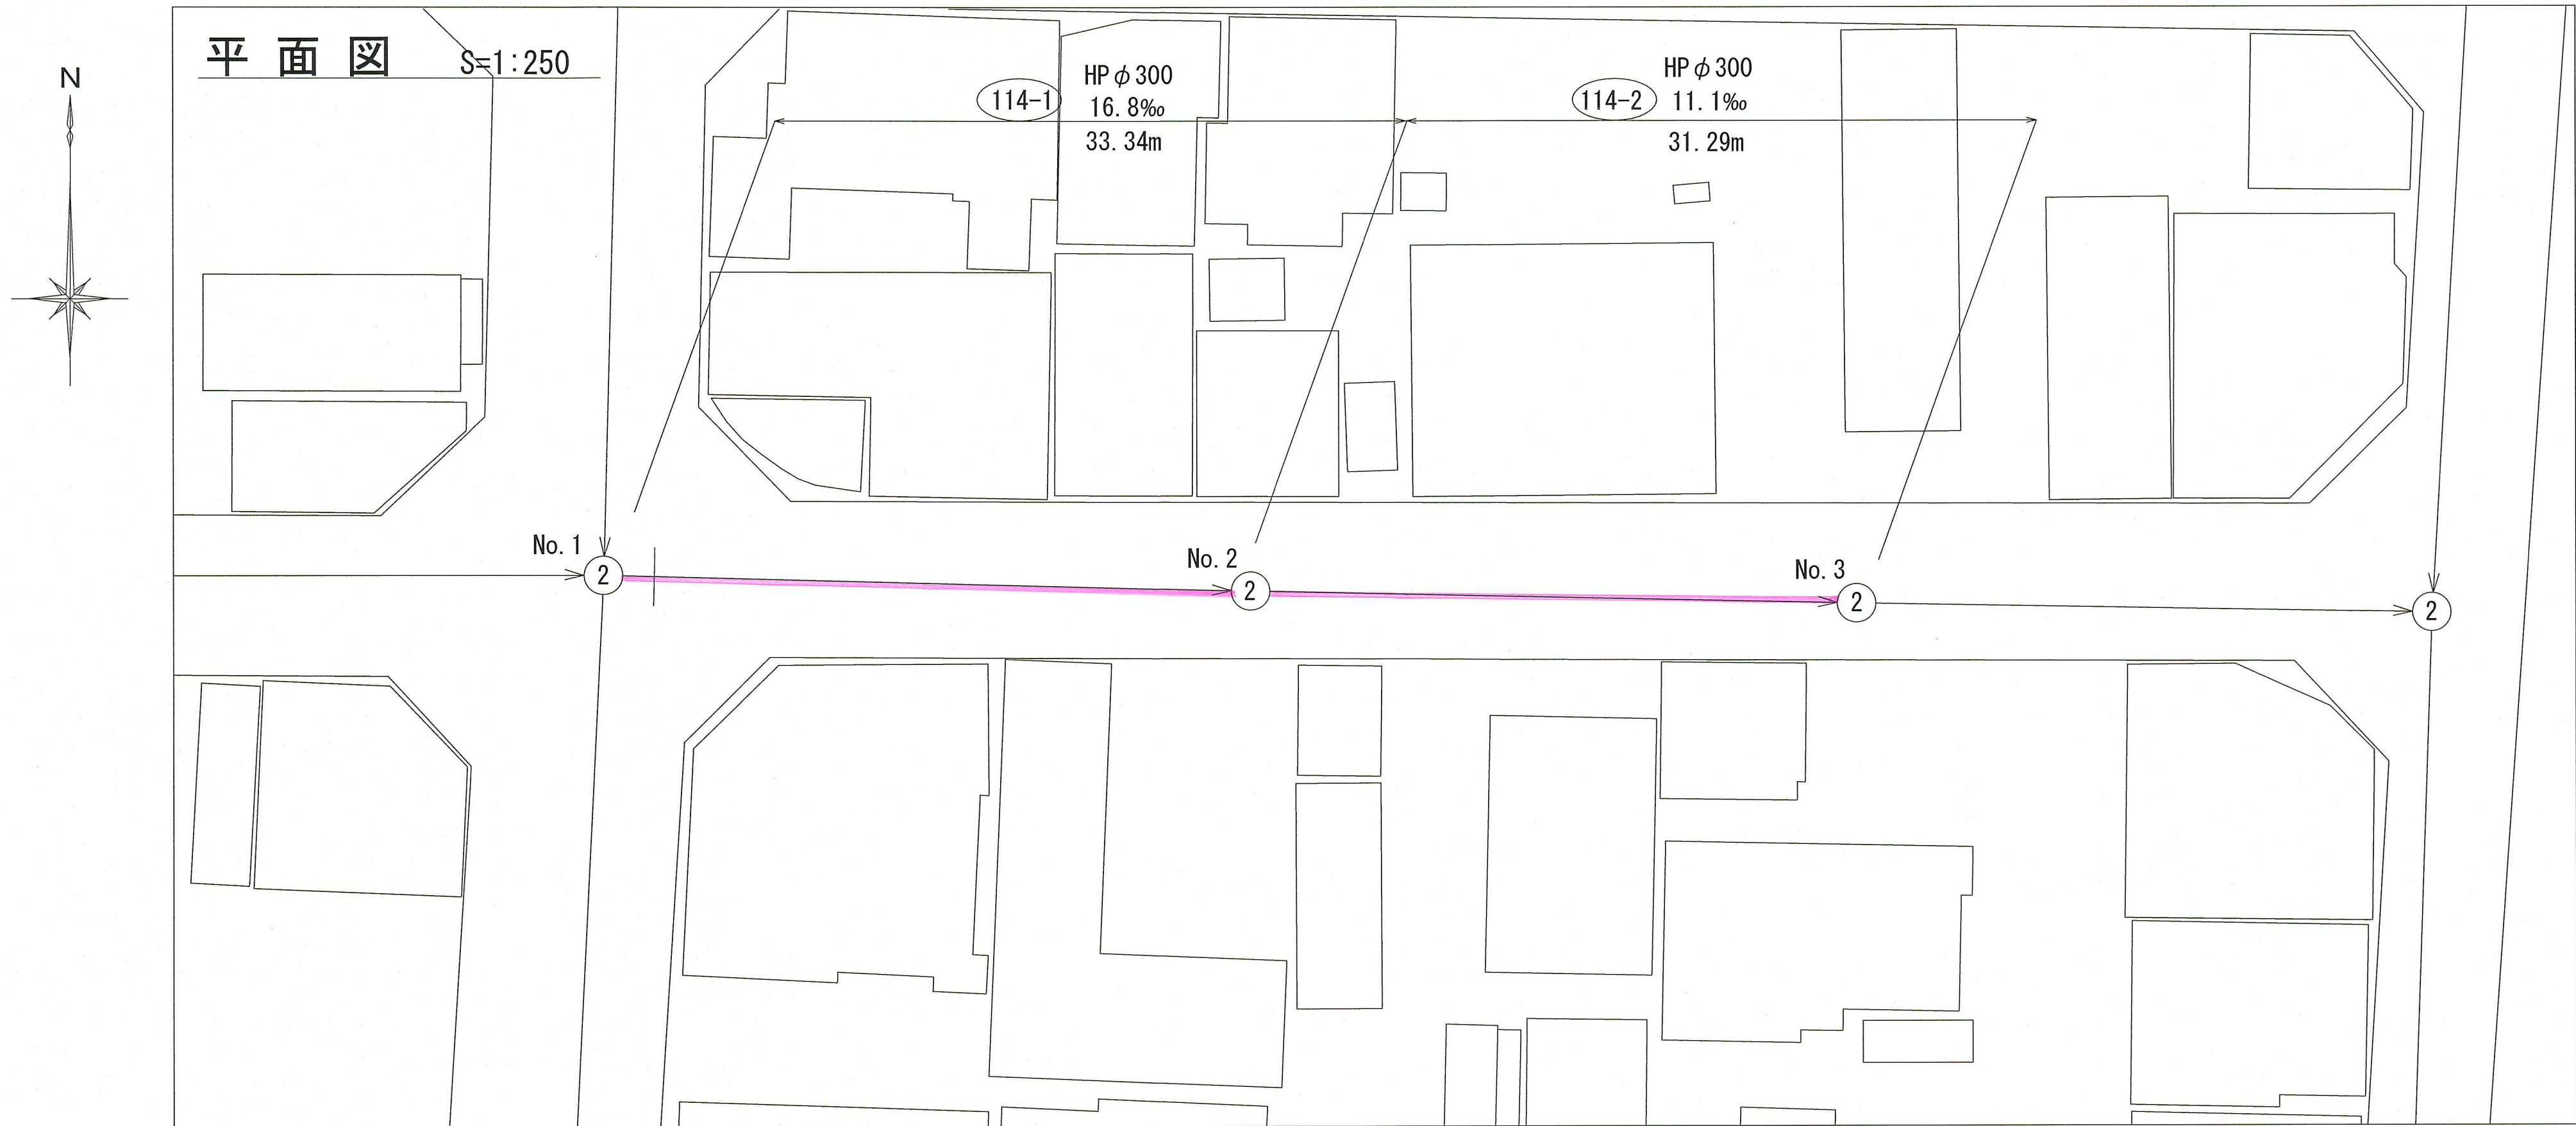

更生管詳細図(参考図) S=1:10

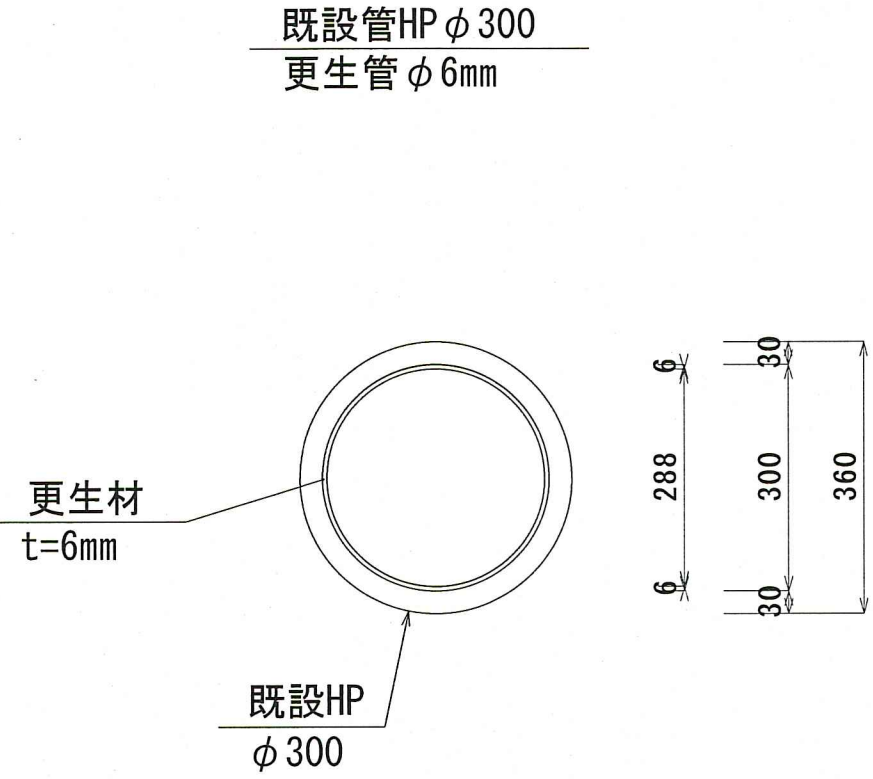


令和8年度	公共下水道事業			
設計番号	全	3	葉ノ内第	2 号
名称	北街分区合流管渠改築工事(R8-5)			縮尺
	位置図・平面図・縦断図・詳細図			図示
課長		課長補佐		係長
				係
高知市上下水道局下水道整備課				

※更生管径, 更生後管底高については, 参考値とする。


可とう継手詳細図(参考図)

既設管 HP φ300

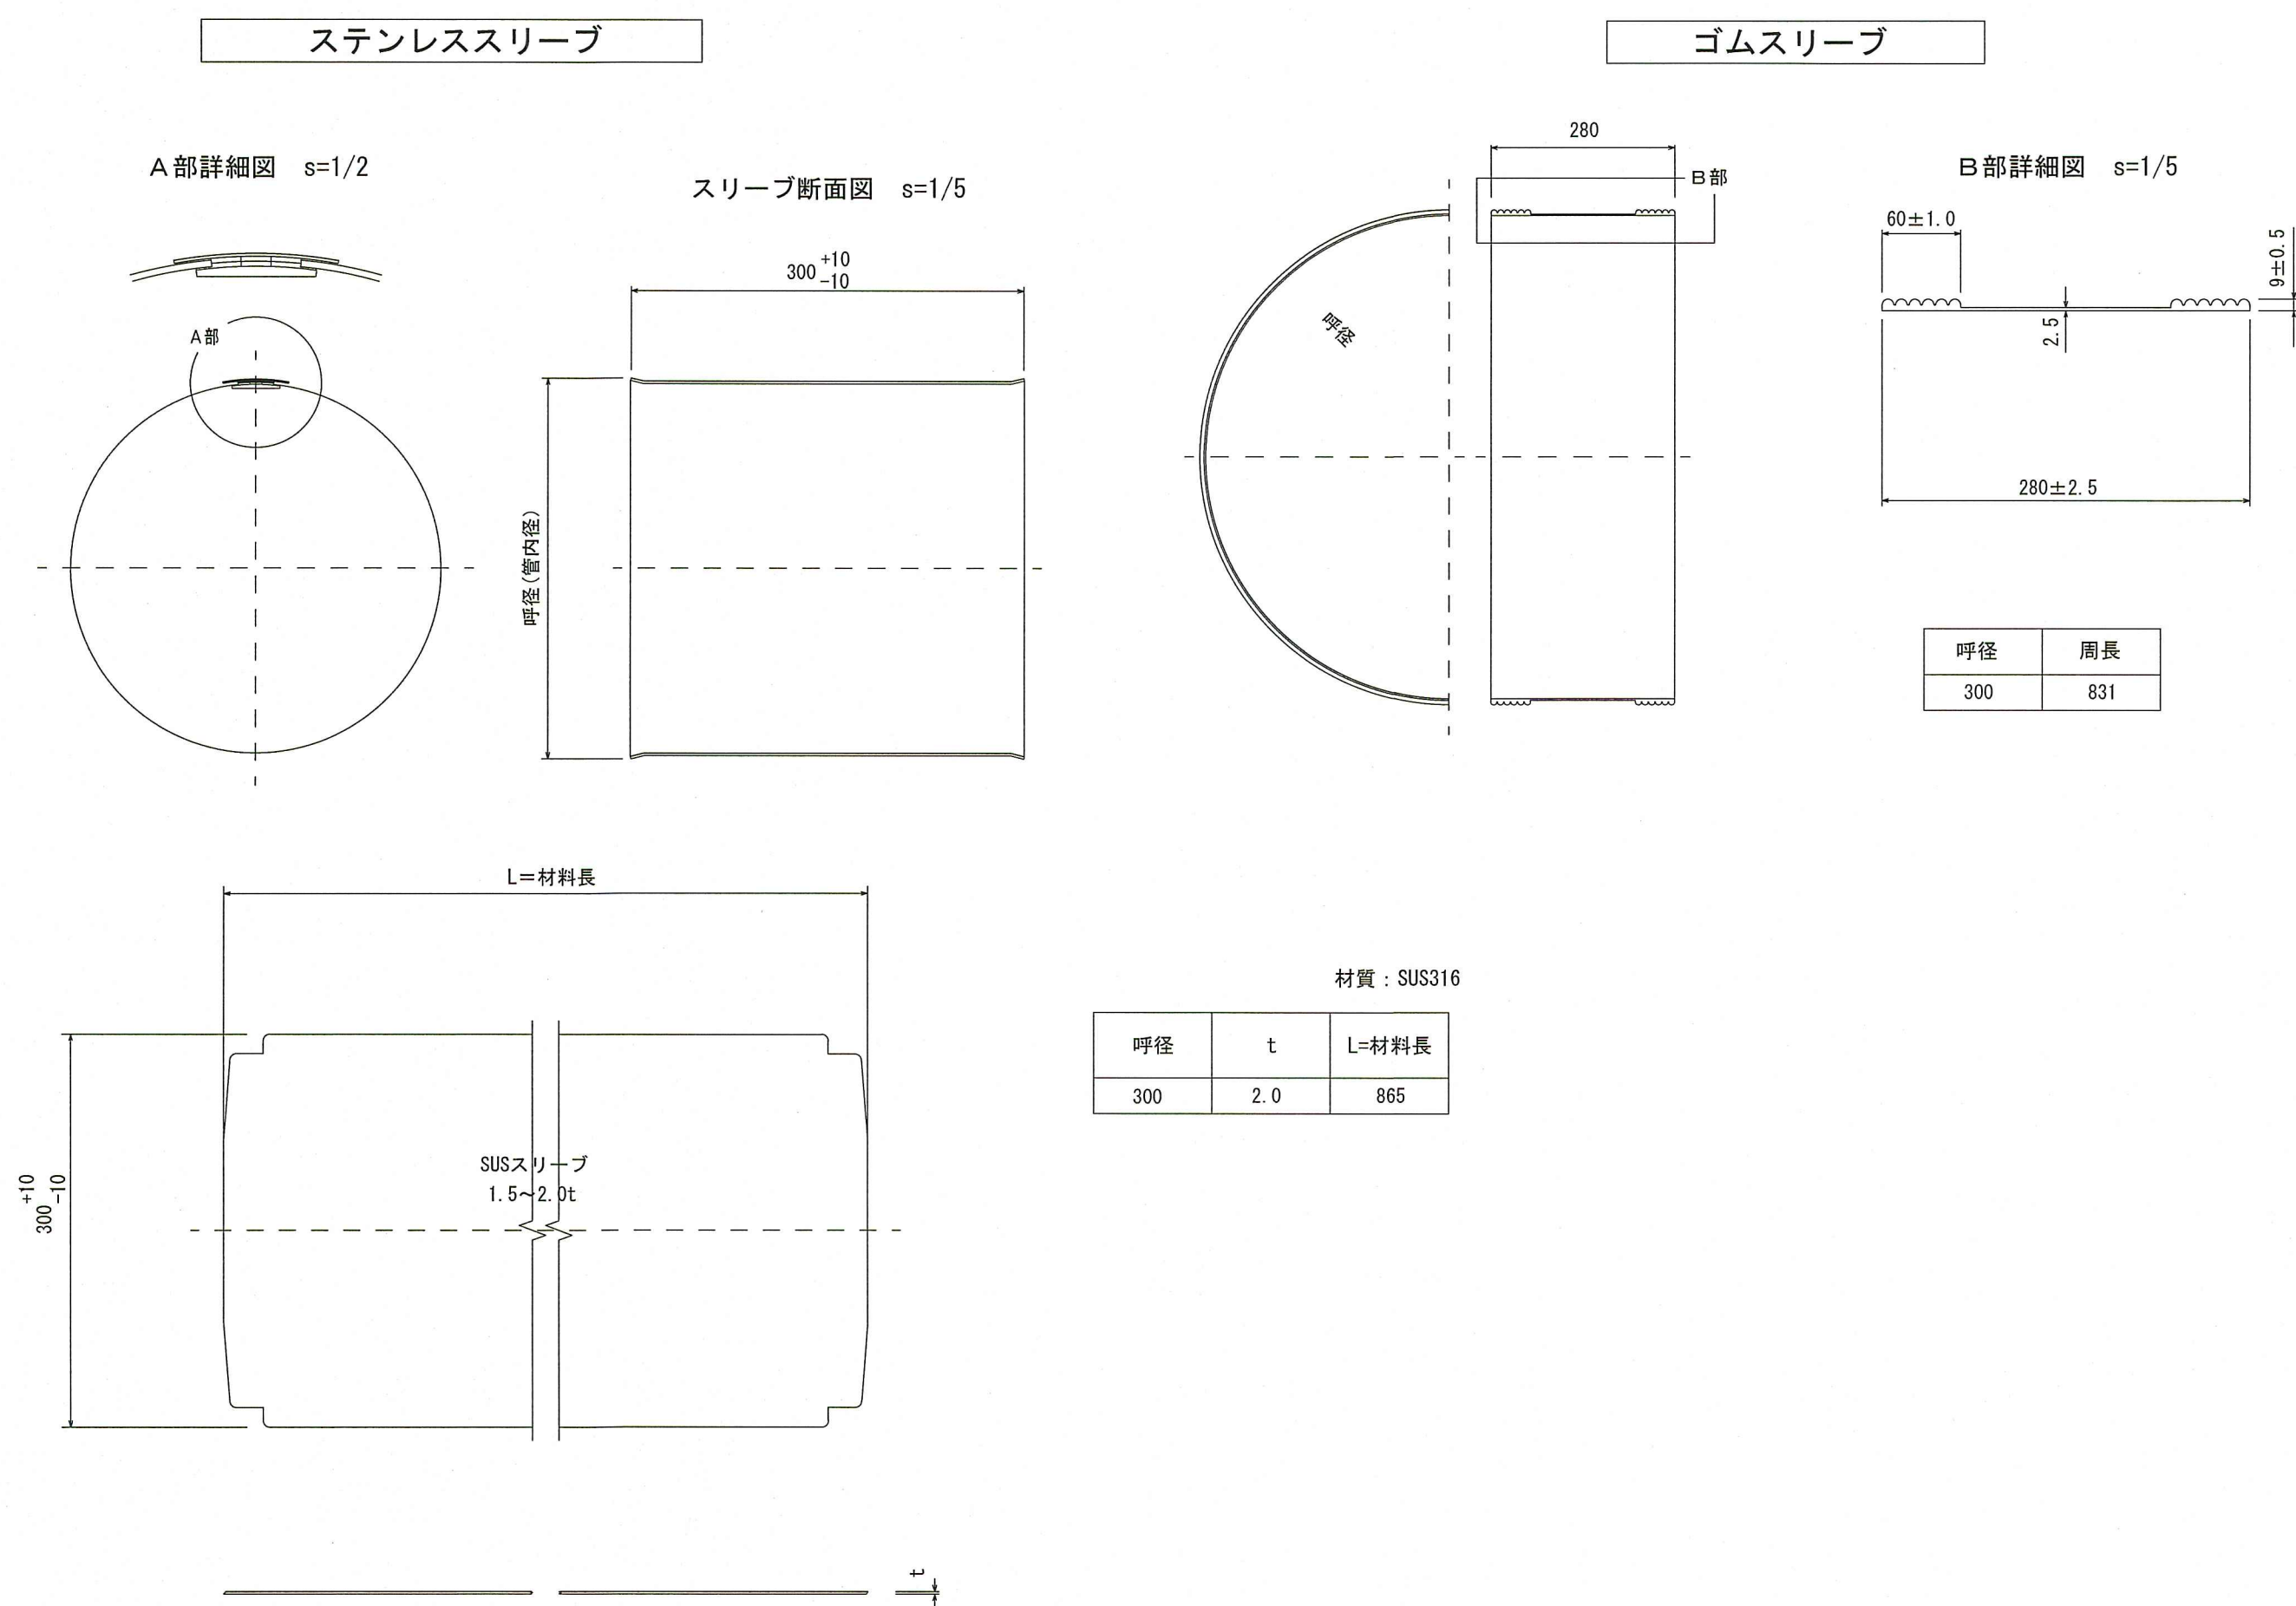

耐震化工法標準図

(参考図) S=1/20

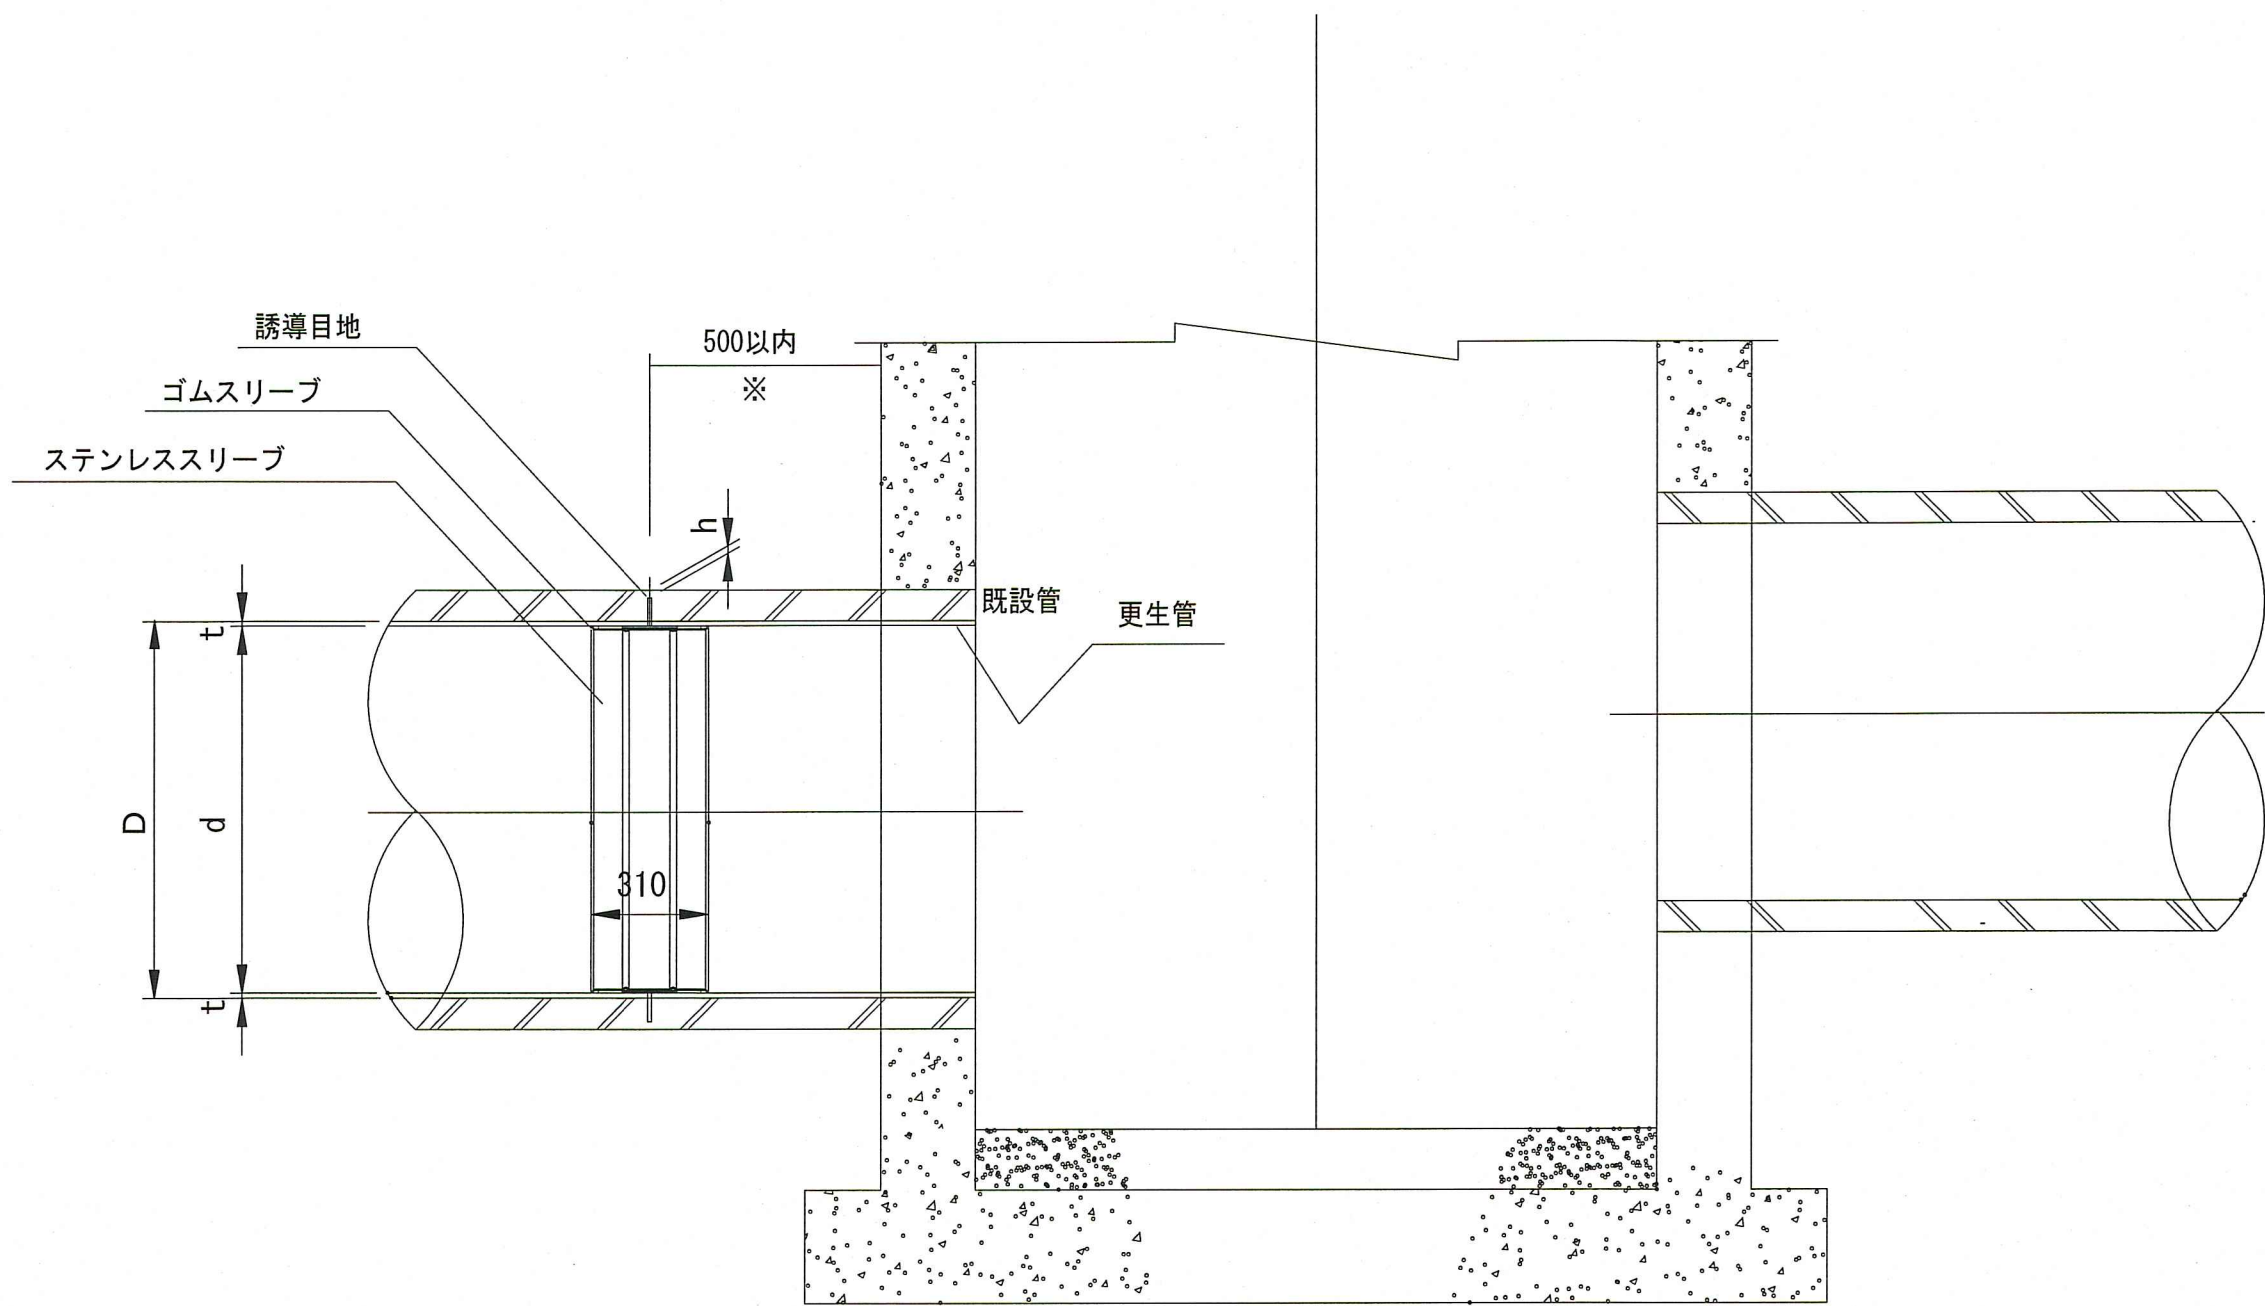

※ 実施にあたっては事前調査を行い壁厚、管継手位置等の結果をもとに誘導目地の位置を決定する。

寸法図

単位：mm

D	h	d	t
300	10	288	6.0

令和8年度	公 共 下 水 道 事 業			
設計番号	全	3	葉ノ内第	3 号
名 称	北街分区合流管渠改築工事(R8-5)			縮 尺
	可とう継手詳細図(参考図)			図 示
課長		課長 補佐		係長
				係
				
高知市上下水道局下水道整備課				