





2系
↑
↓
1系

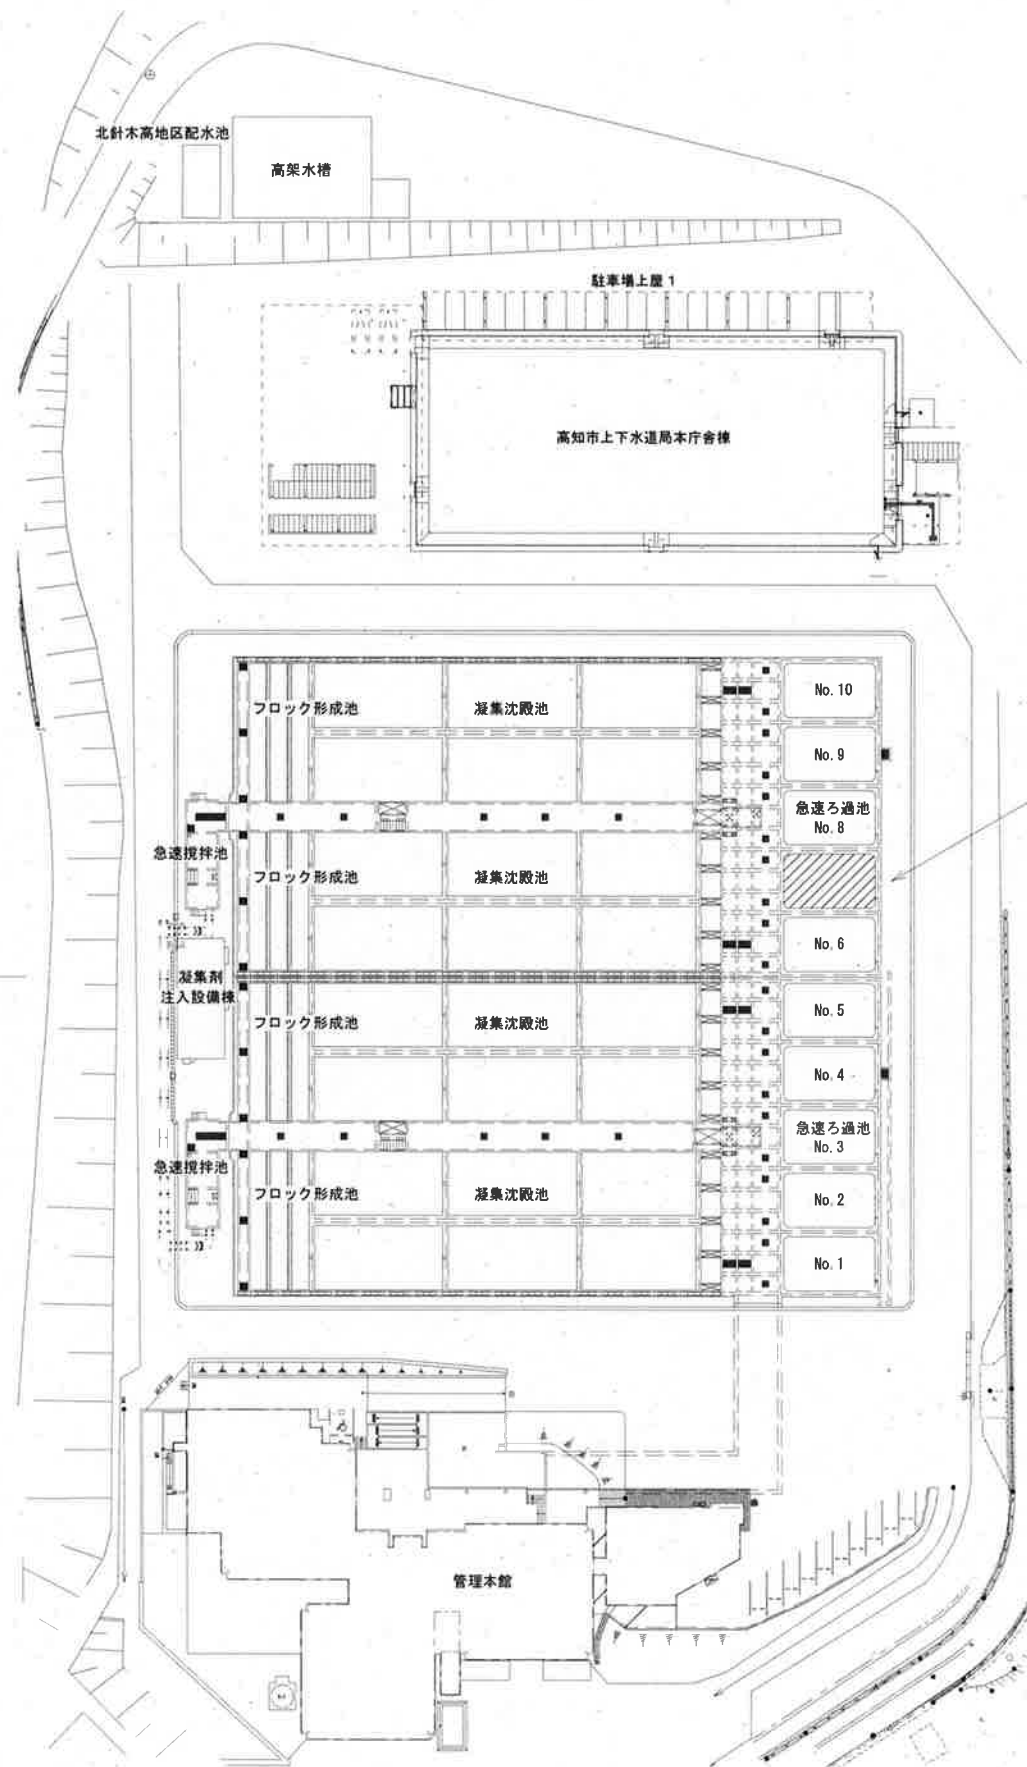

本工事場所 (No. 7ろ過池)






一般平面図(針木浄水場)
(S=1/800)

課 長	課長補佐	係 長	調 査	設 計
武内	岩佐	濱口	中村	松岡
針木浄水場 No. 7ろ過池表洗装置整備工事			令和8年度	PM-01
付近見取図、一般平面図			図番	図示
高知市上下水道局浄水課				

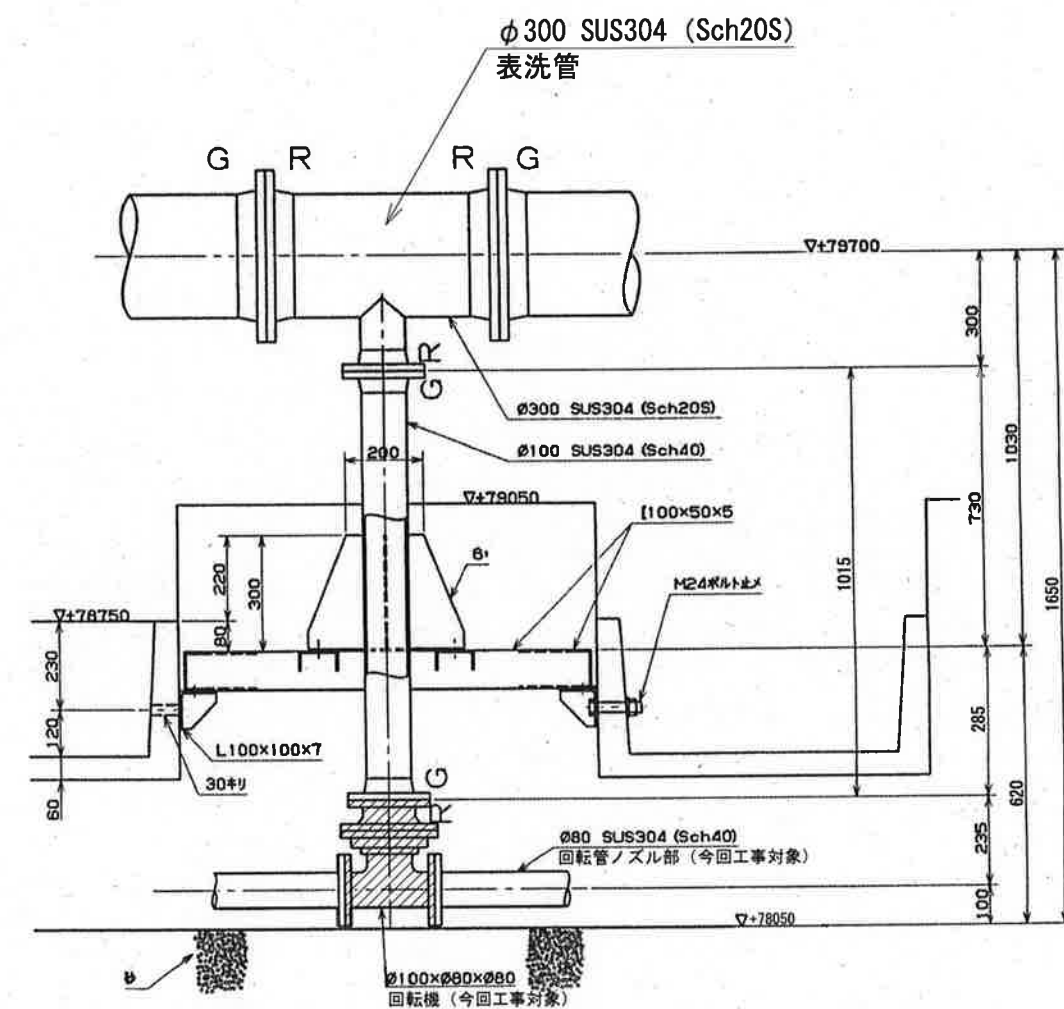

 : 今回工事対象



課 長	課長補佐	係 長	調 査	設 計
				
針木浄水場 No. 7ろ過池表洗装置整備工事			令和 8 年度	
			図 番	PM-02
配置図			縮 尺	図示
高 知 市 上 下 水 道 局 浄 水 課				

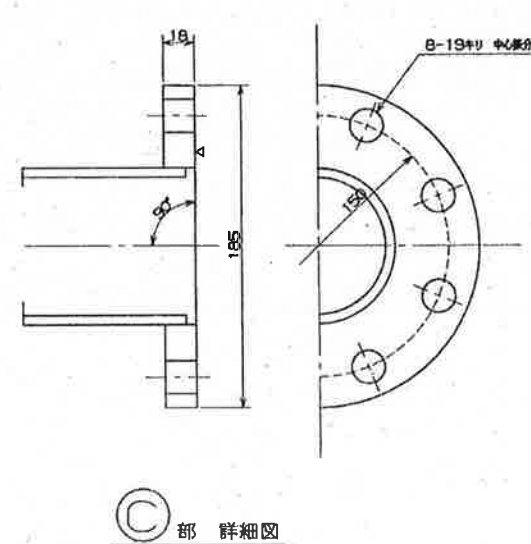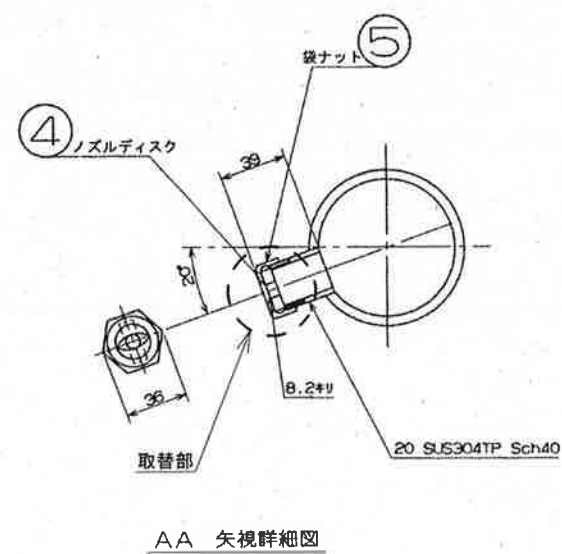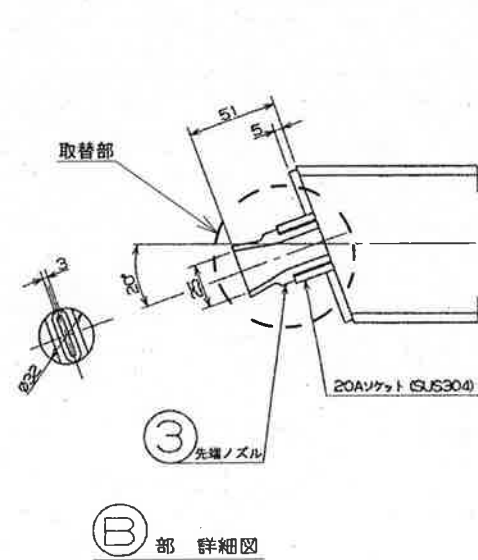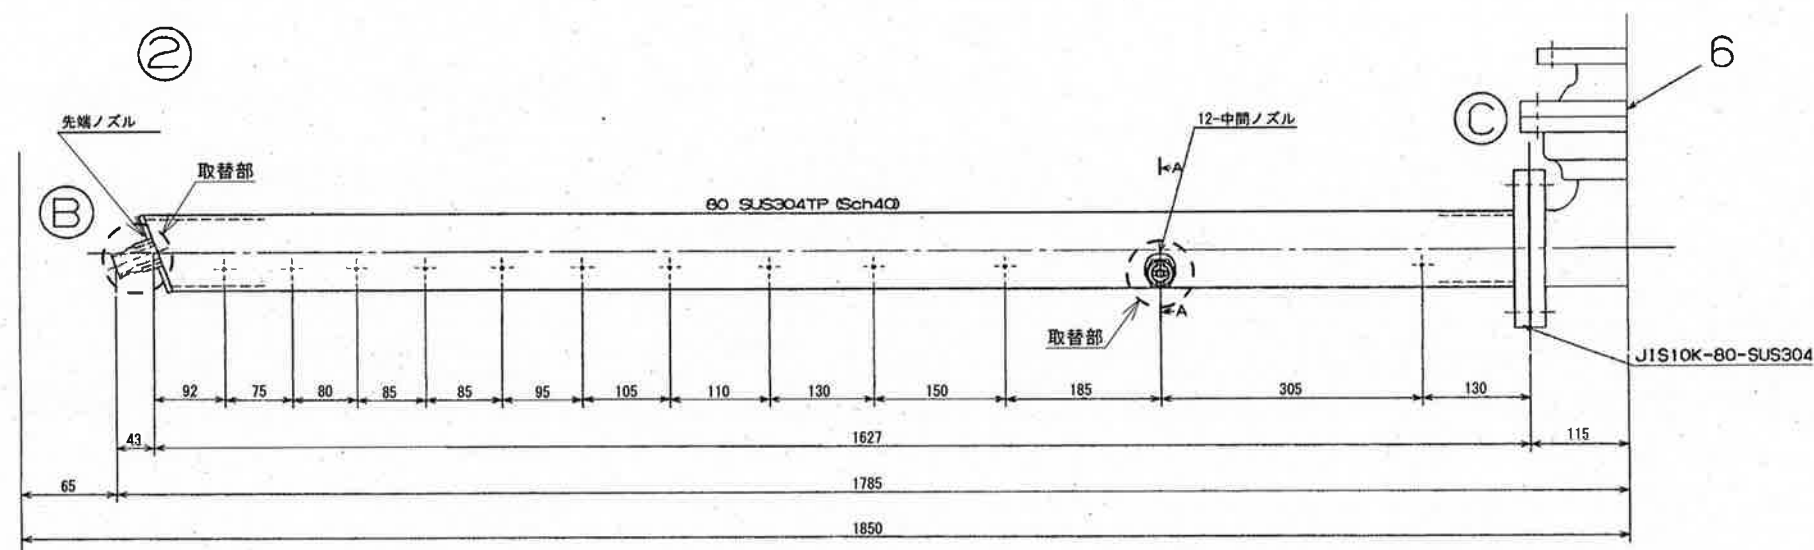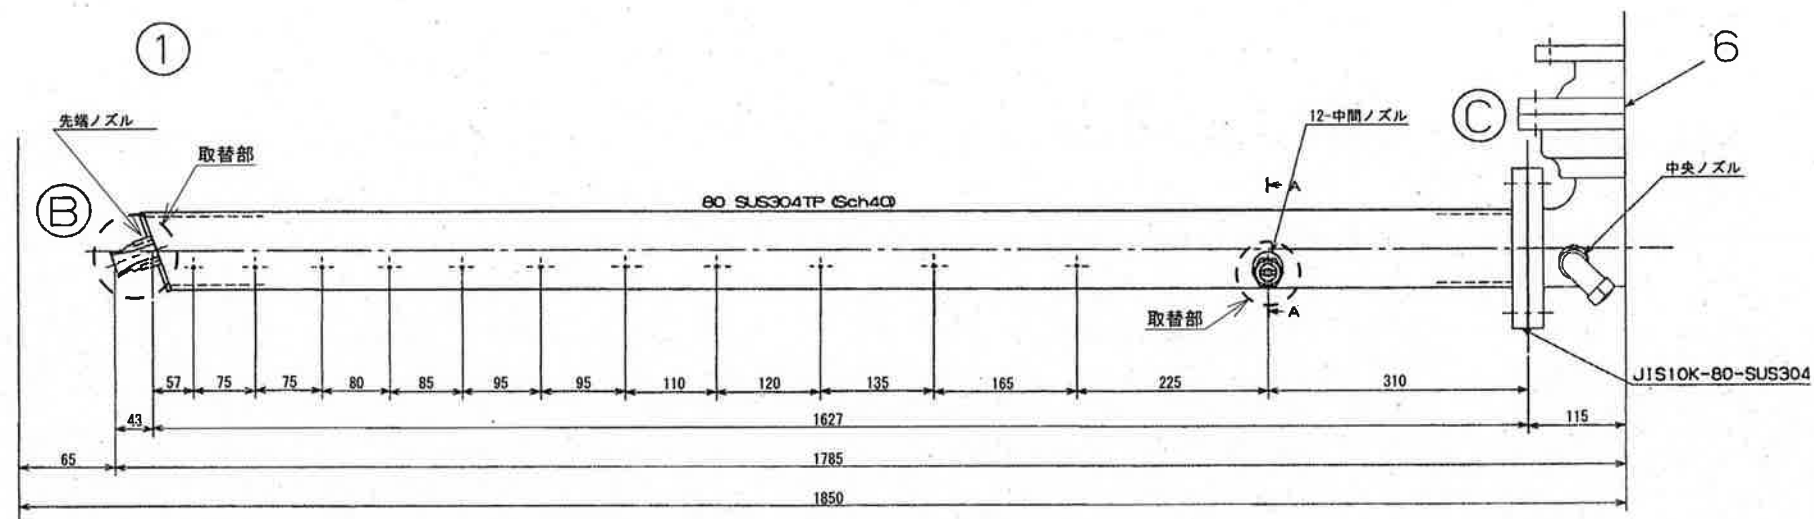

6	回転機	別図(PM-04)による	8
5	袋ナット	SUS304	200
4	ノズルディスク	SUS304	200
3	先端ノズル	SCS13	16
2	回転管	φ80 SUS304 (Sch40)	8
1	回転管	φ80 SUS304 (Sch40)	8
番号	部品名	材質	製作数(1池分)

印は今回取替部品

課長	課長補佐	係長	調査	設計
武内	岩佐	濱口	中	松岡
針木浄水場 No. 7ろ過池表洗装置整備工事				令和8年度 PM-03
回転管詳細図				図番 縮尺 NON
高知市上下水道局浄水課				

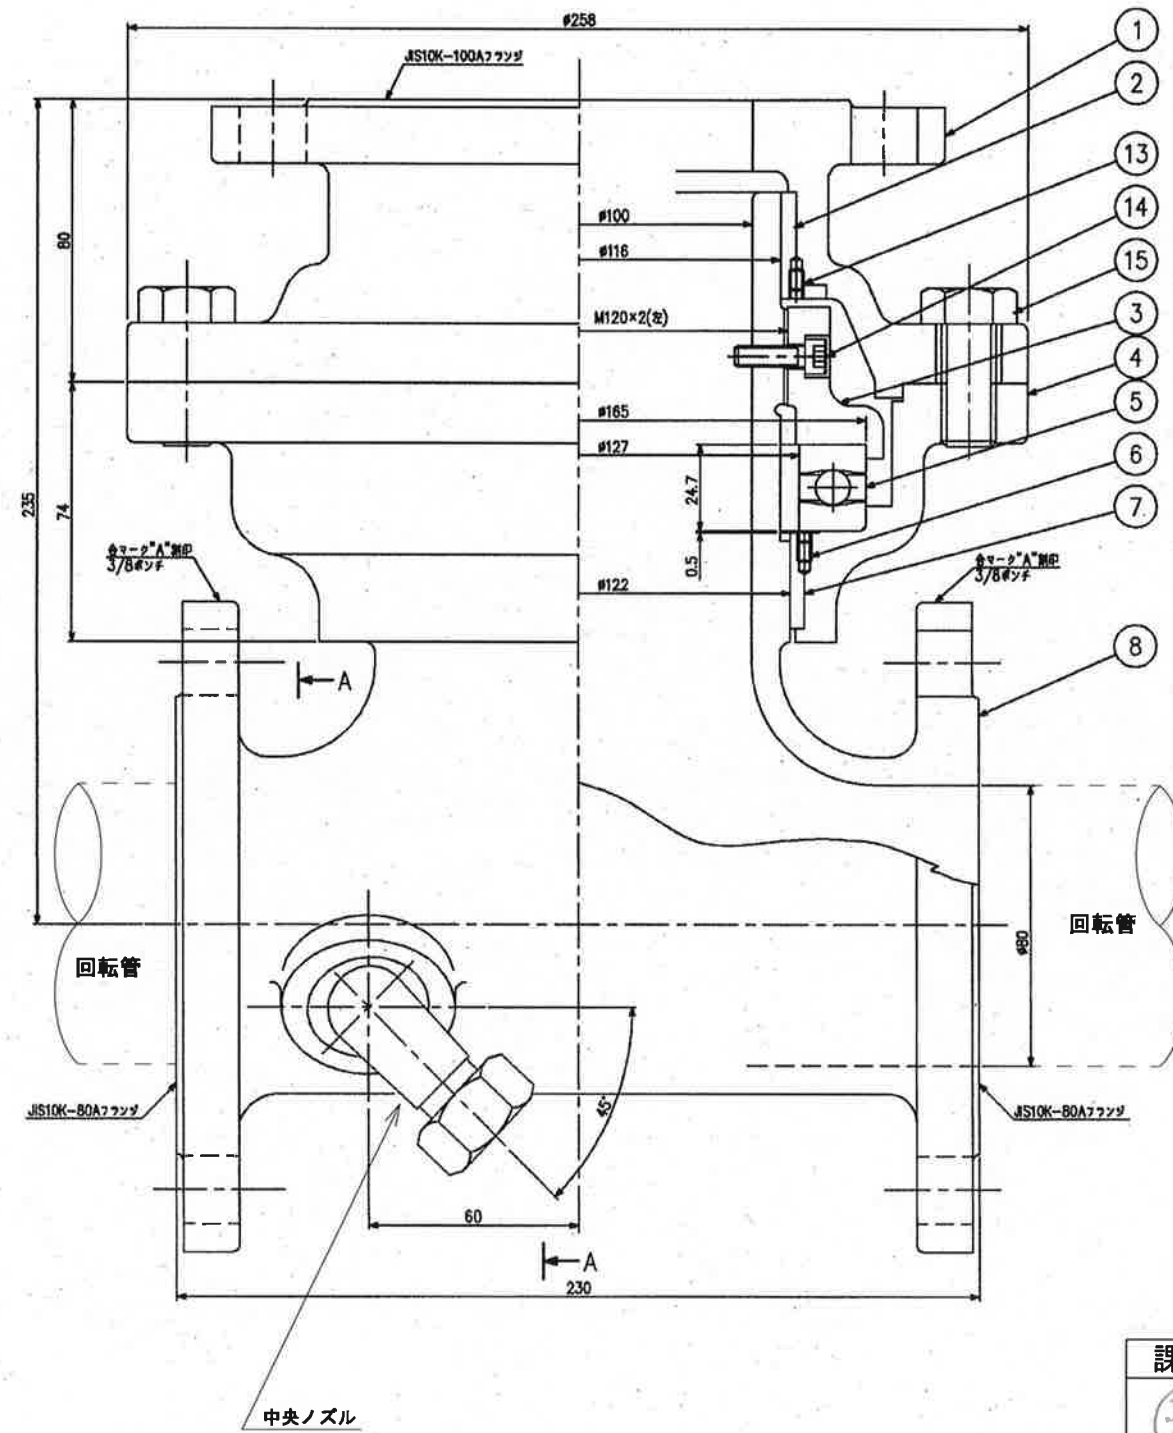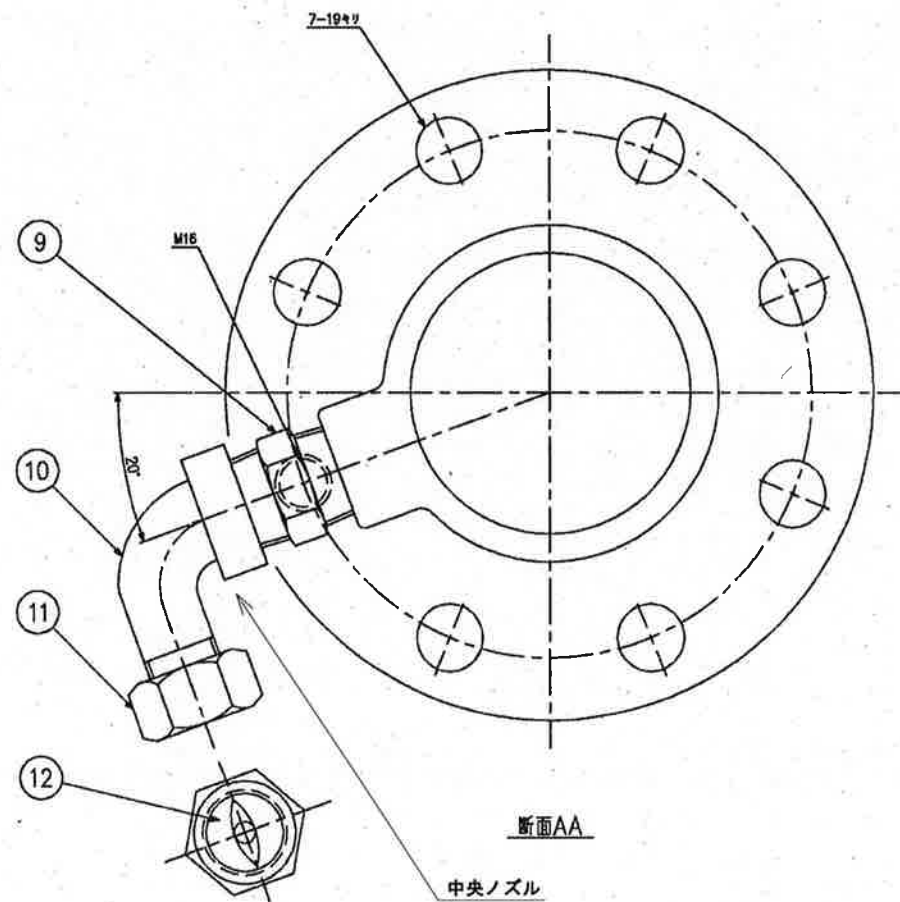

15	組立ボルト	SUS304	6
14	止めネジ	SUS316	2
13	止めネジ	SUS316	2
12	ノズルデスク	SUS304	1
11	袋ナット	SUS304	1
10	20Aオスメスエルボ	SUS304	1
9	20Aニップル	SCS13	1
8	軸管	SCS13	1
7	ブッシュ	CAC406	1
6	止めネジ	SUS316	2
5	平面座スラストボールベアリング	SUS440C SUS304	1
4	下部ケース	SCS13	1
3	ナット	SCS13	1
2	ブッシュ	CAC406	1
1	上部ケース	SCS13	1
番号	部品名	材質	個数

●印は今回取替部品 (ASSY交換×8台)

課長	課長補佐	係長	調査	設計
武内	岩佐	濱口	富中	松岡
針木浄水場 No. 7ろ過池表洗装置整備工事			令和8年度 図番 PM-04	
回転機組立図			設計図 縮尺 NON	
高知市上下水道局浄水課				