


平面図 S=1:500




位置図 S=1:5000

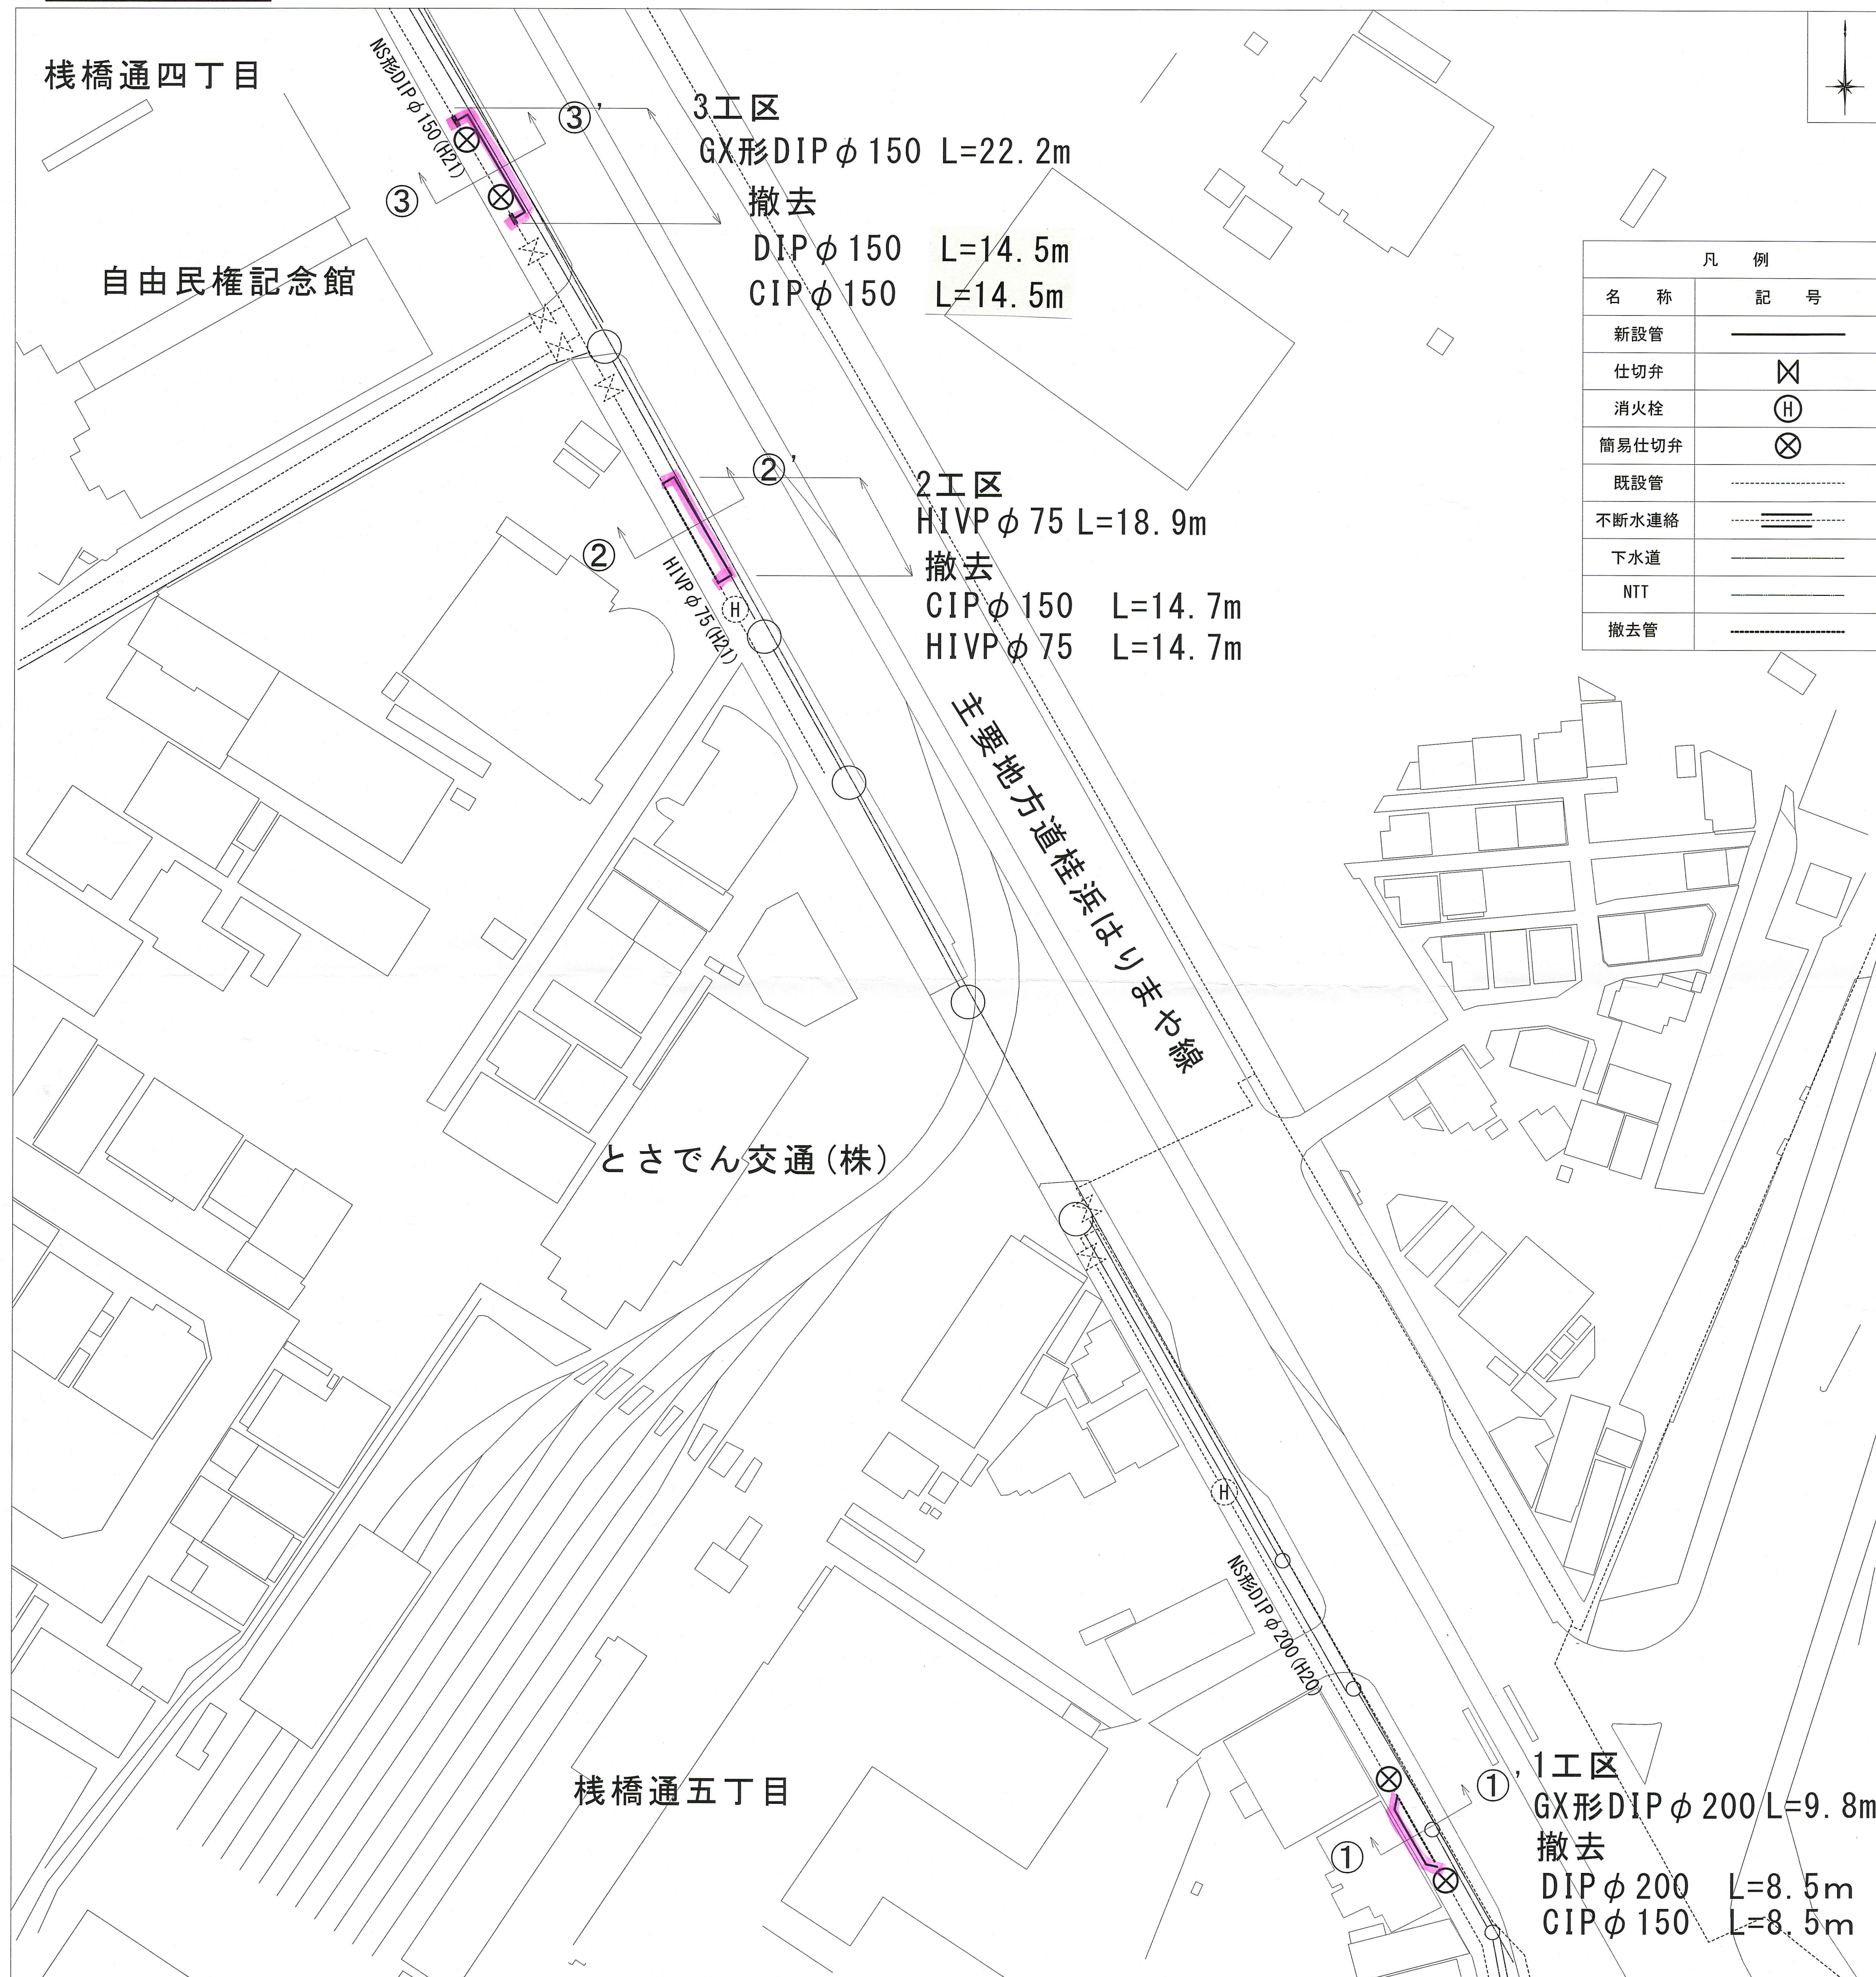


課 長	課長補佐	係 長	設 計
豊 田	豊 田	豊 田	北 村
令和8年度 桂浜はりまや線・五丁目 配水管切回し工事			図 番 1 / 2
位置図・平面図			縮 尺 図 示
高知市上下水道局水道整備課			

横断図 S=1:50

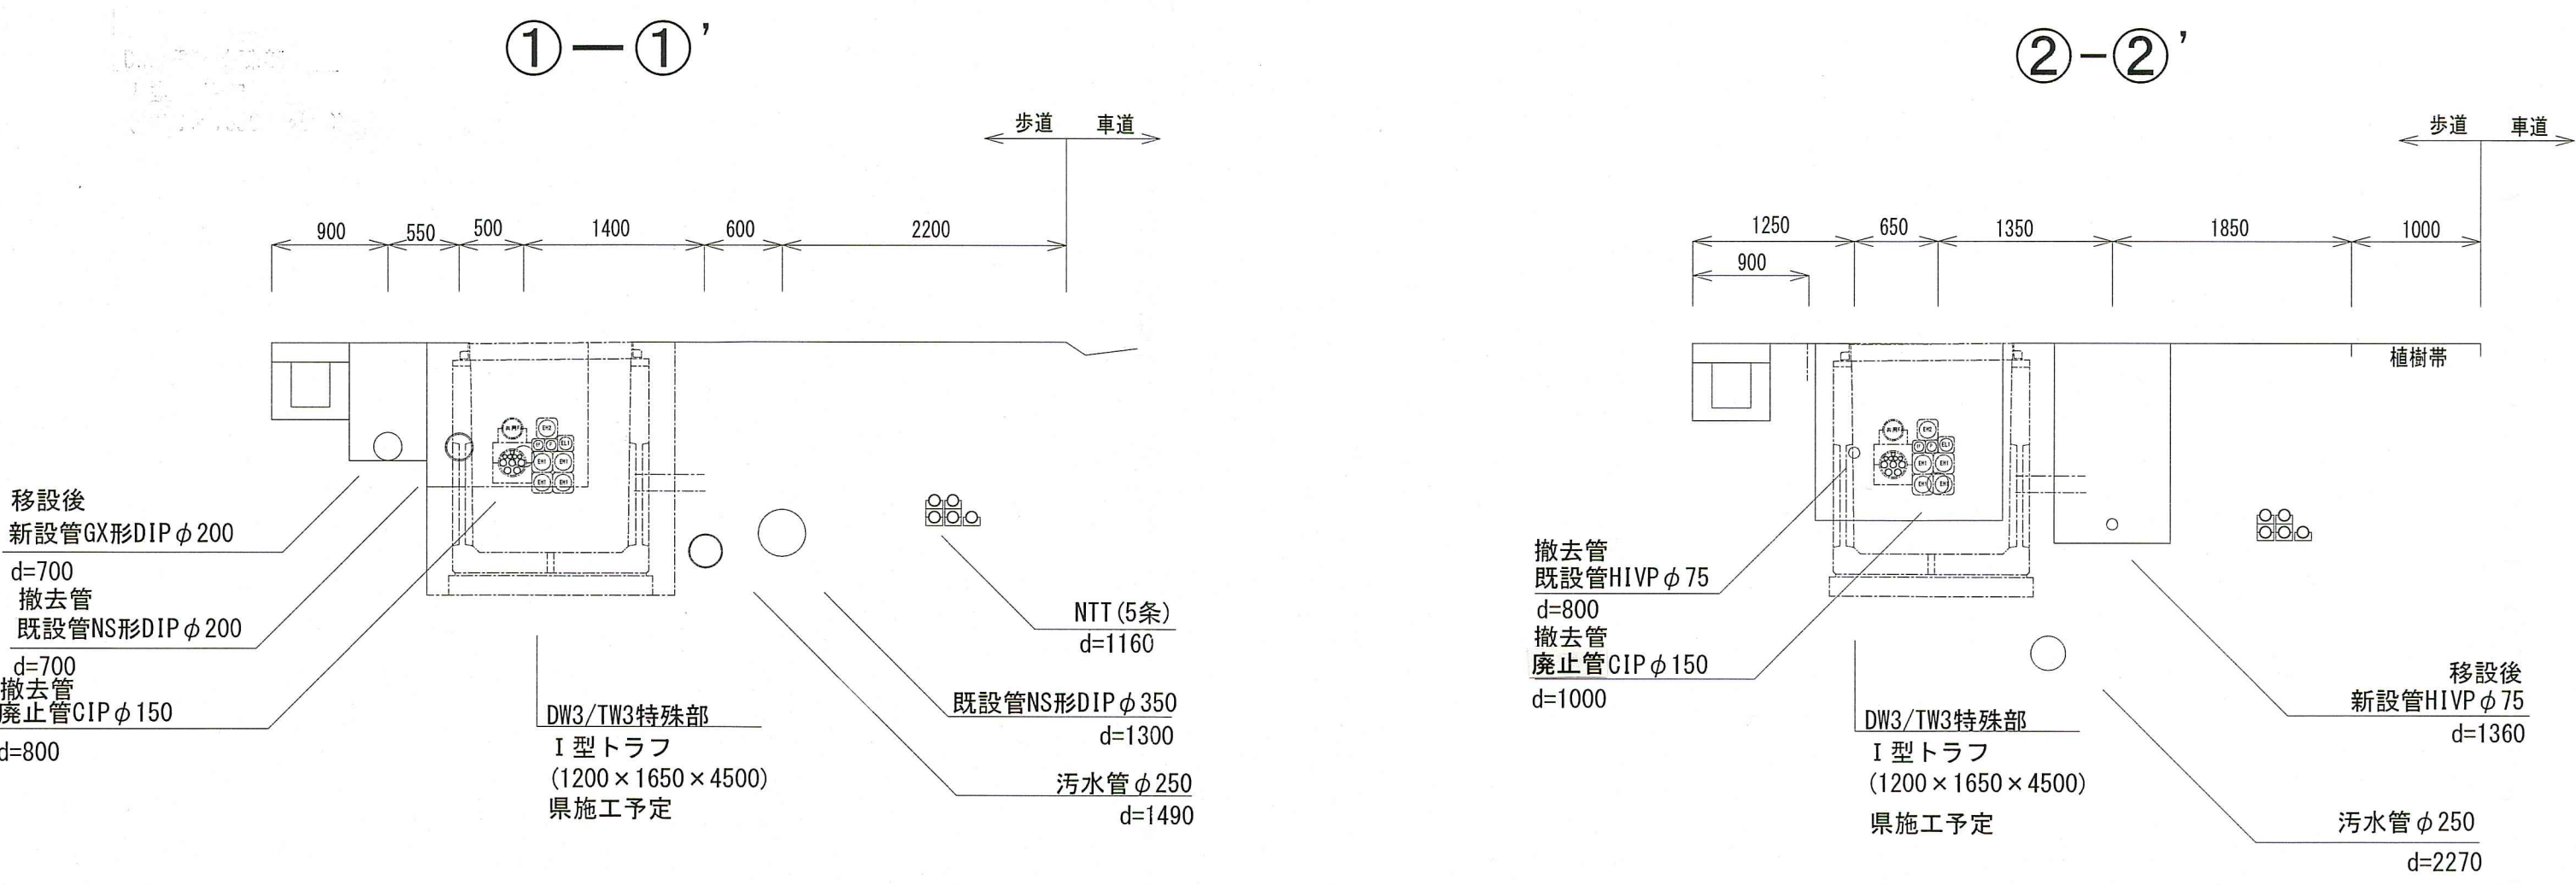


土工断面図 S=1:30

管明シートの埋設深度は0.2～0.4mとする。
ただし、埋設深度が1.2m以上の場合は0.5mとする。

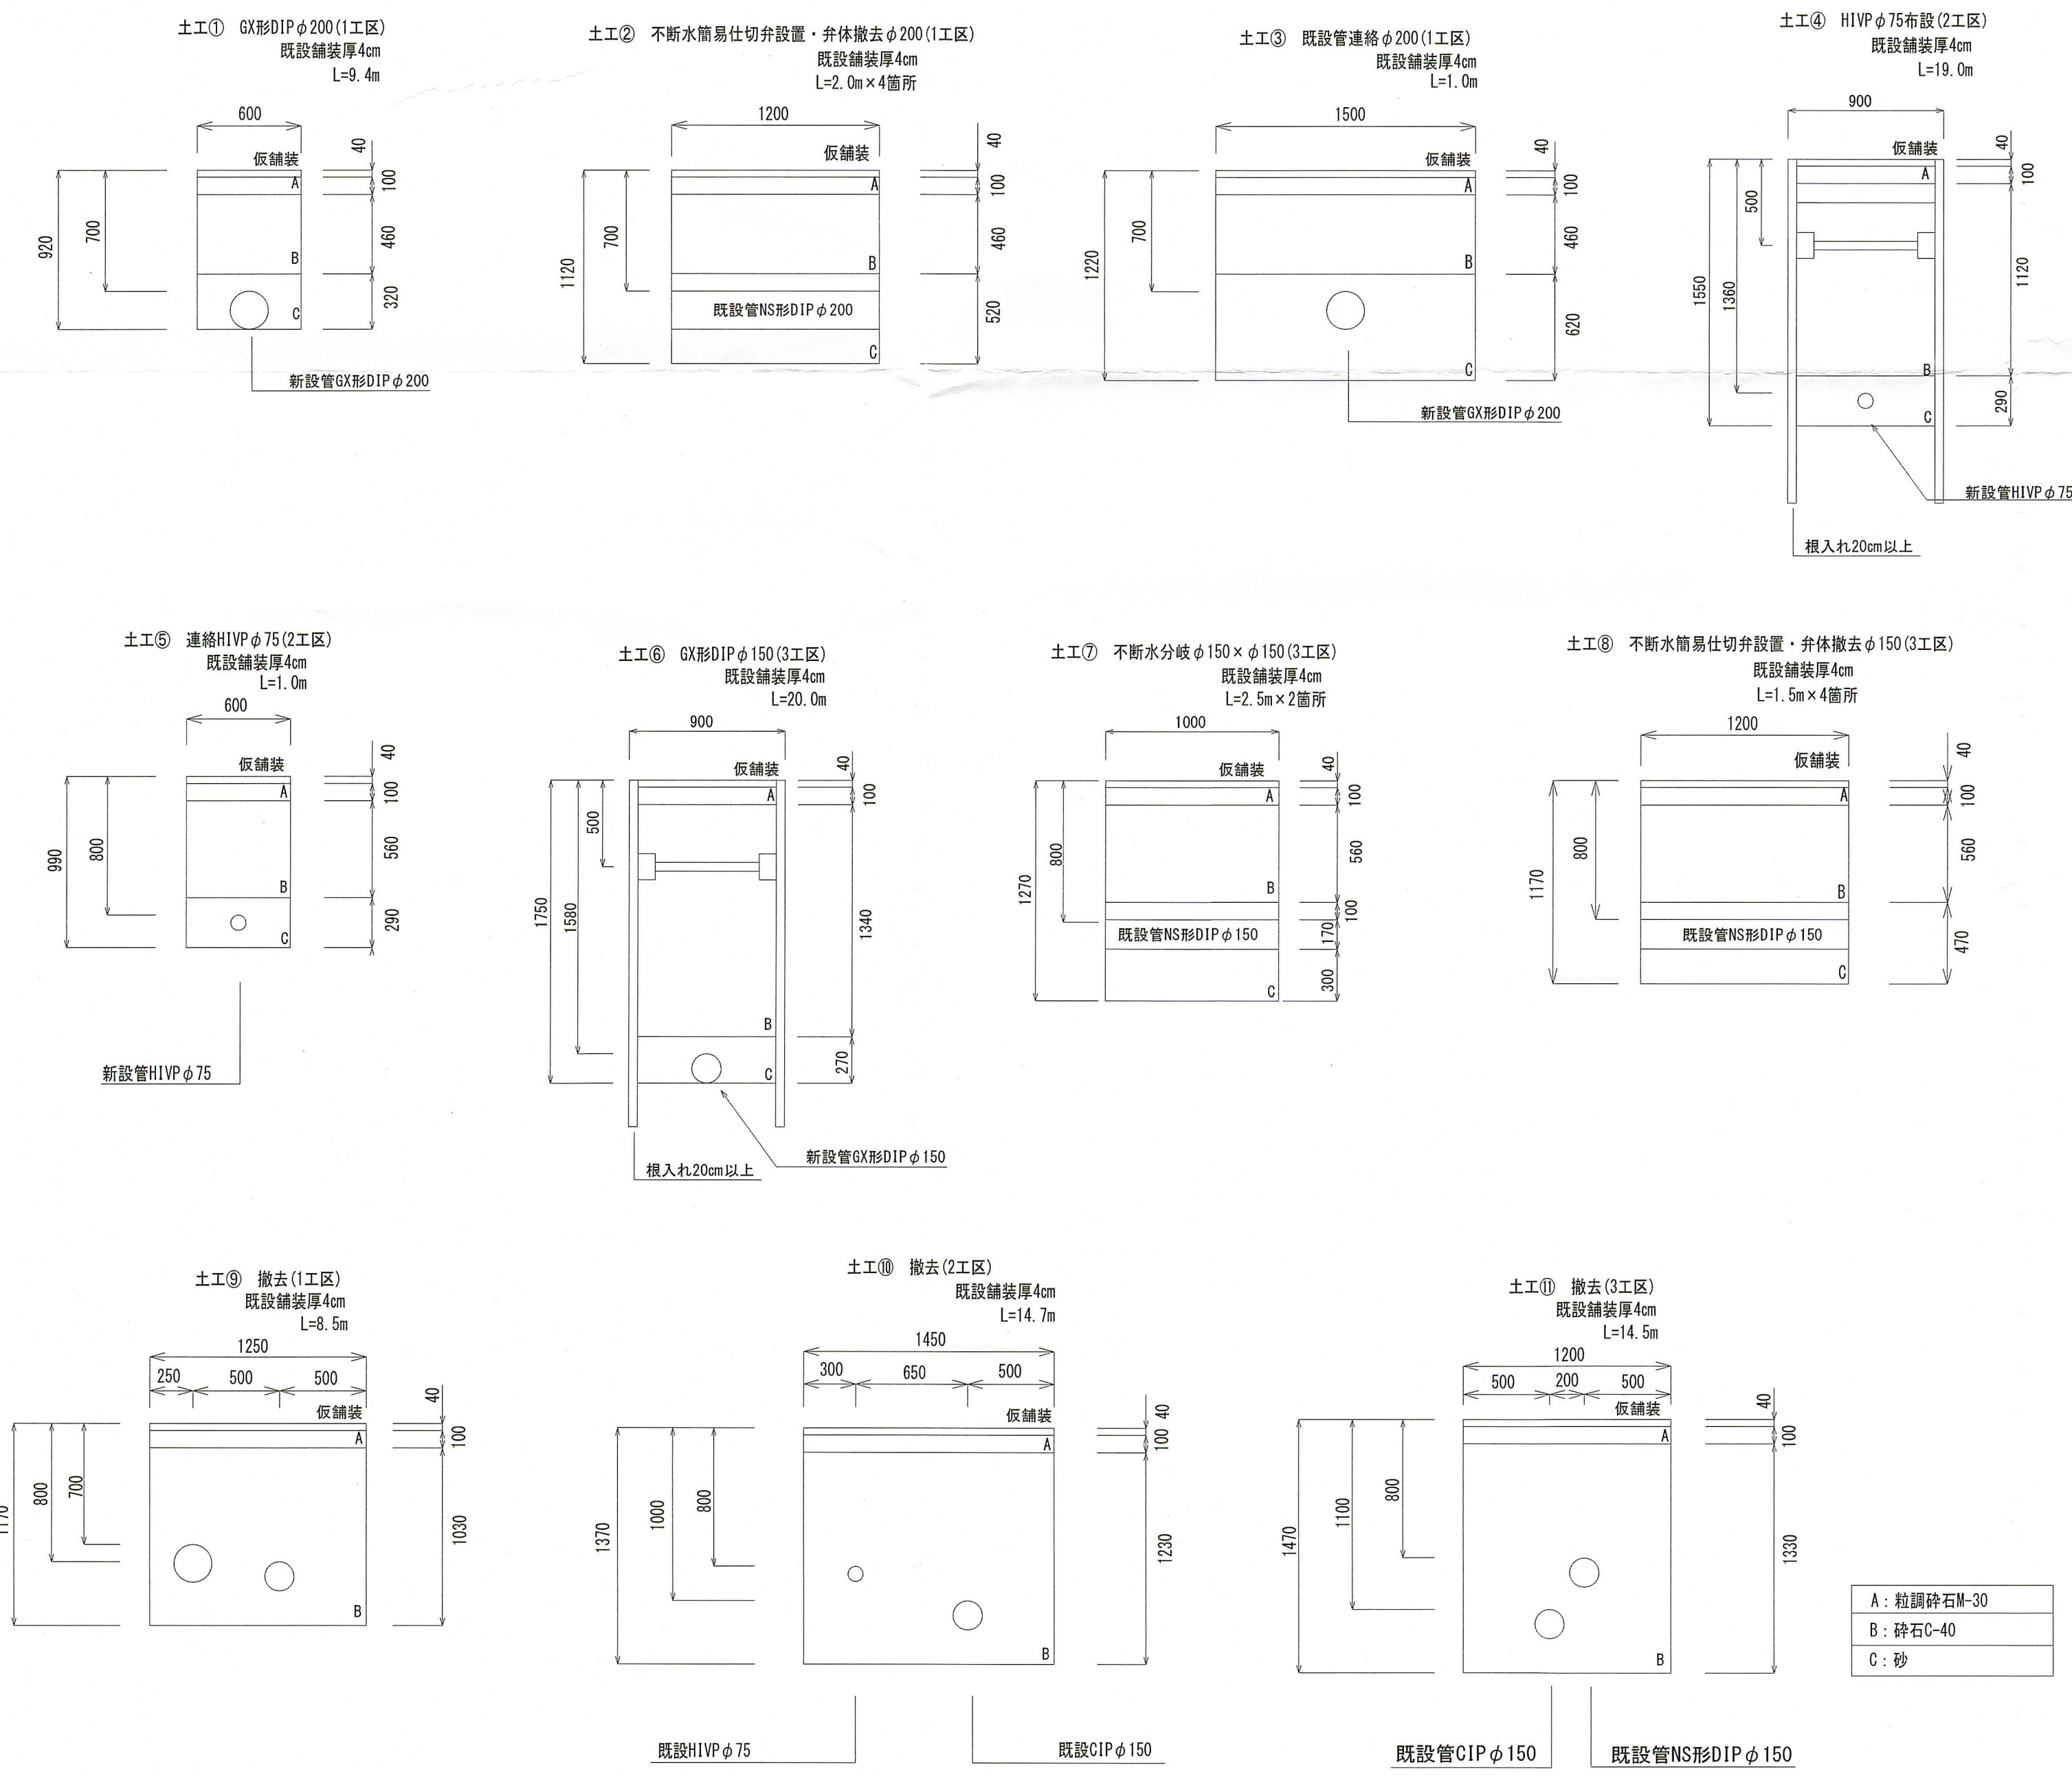

舗装復旧断面図 S=FREE

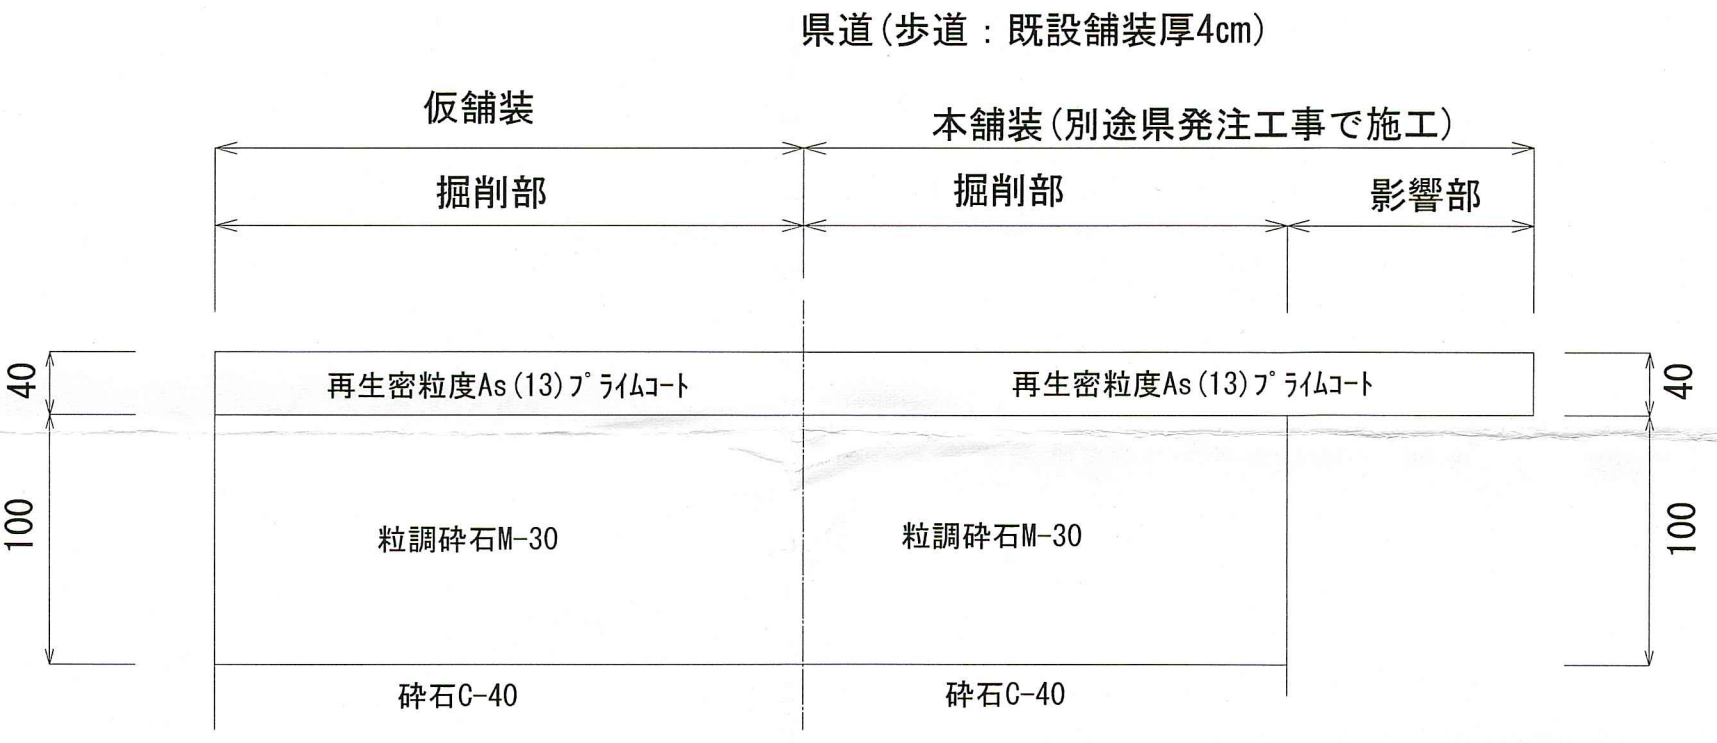

課長	課長補佐	係長	設計
機橋通四丁目・五丁目 配水管切回し工事			令和8年度 図番 2 / 2
横断図、土工断面図、舗装復旧断面図			縮尺 図示
高知市上下水道局水道整備課			